


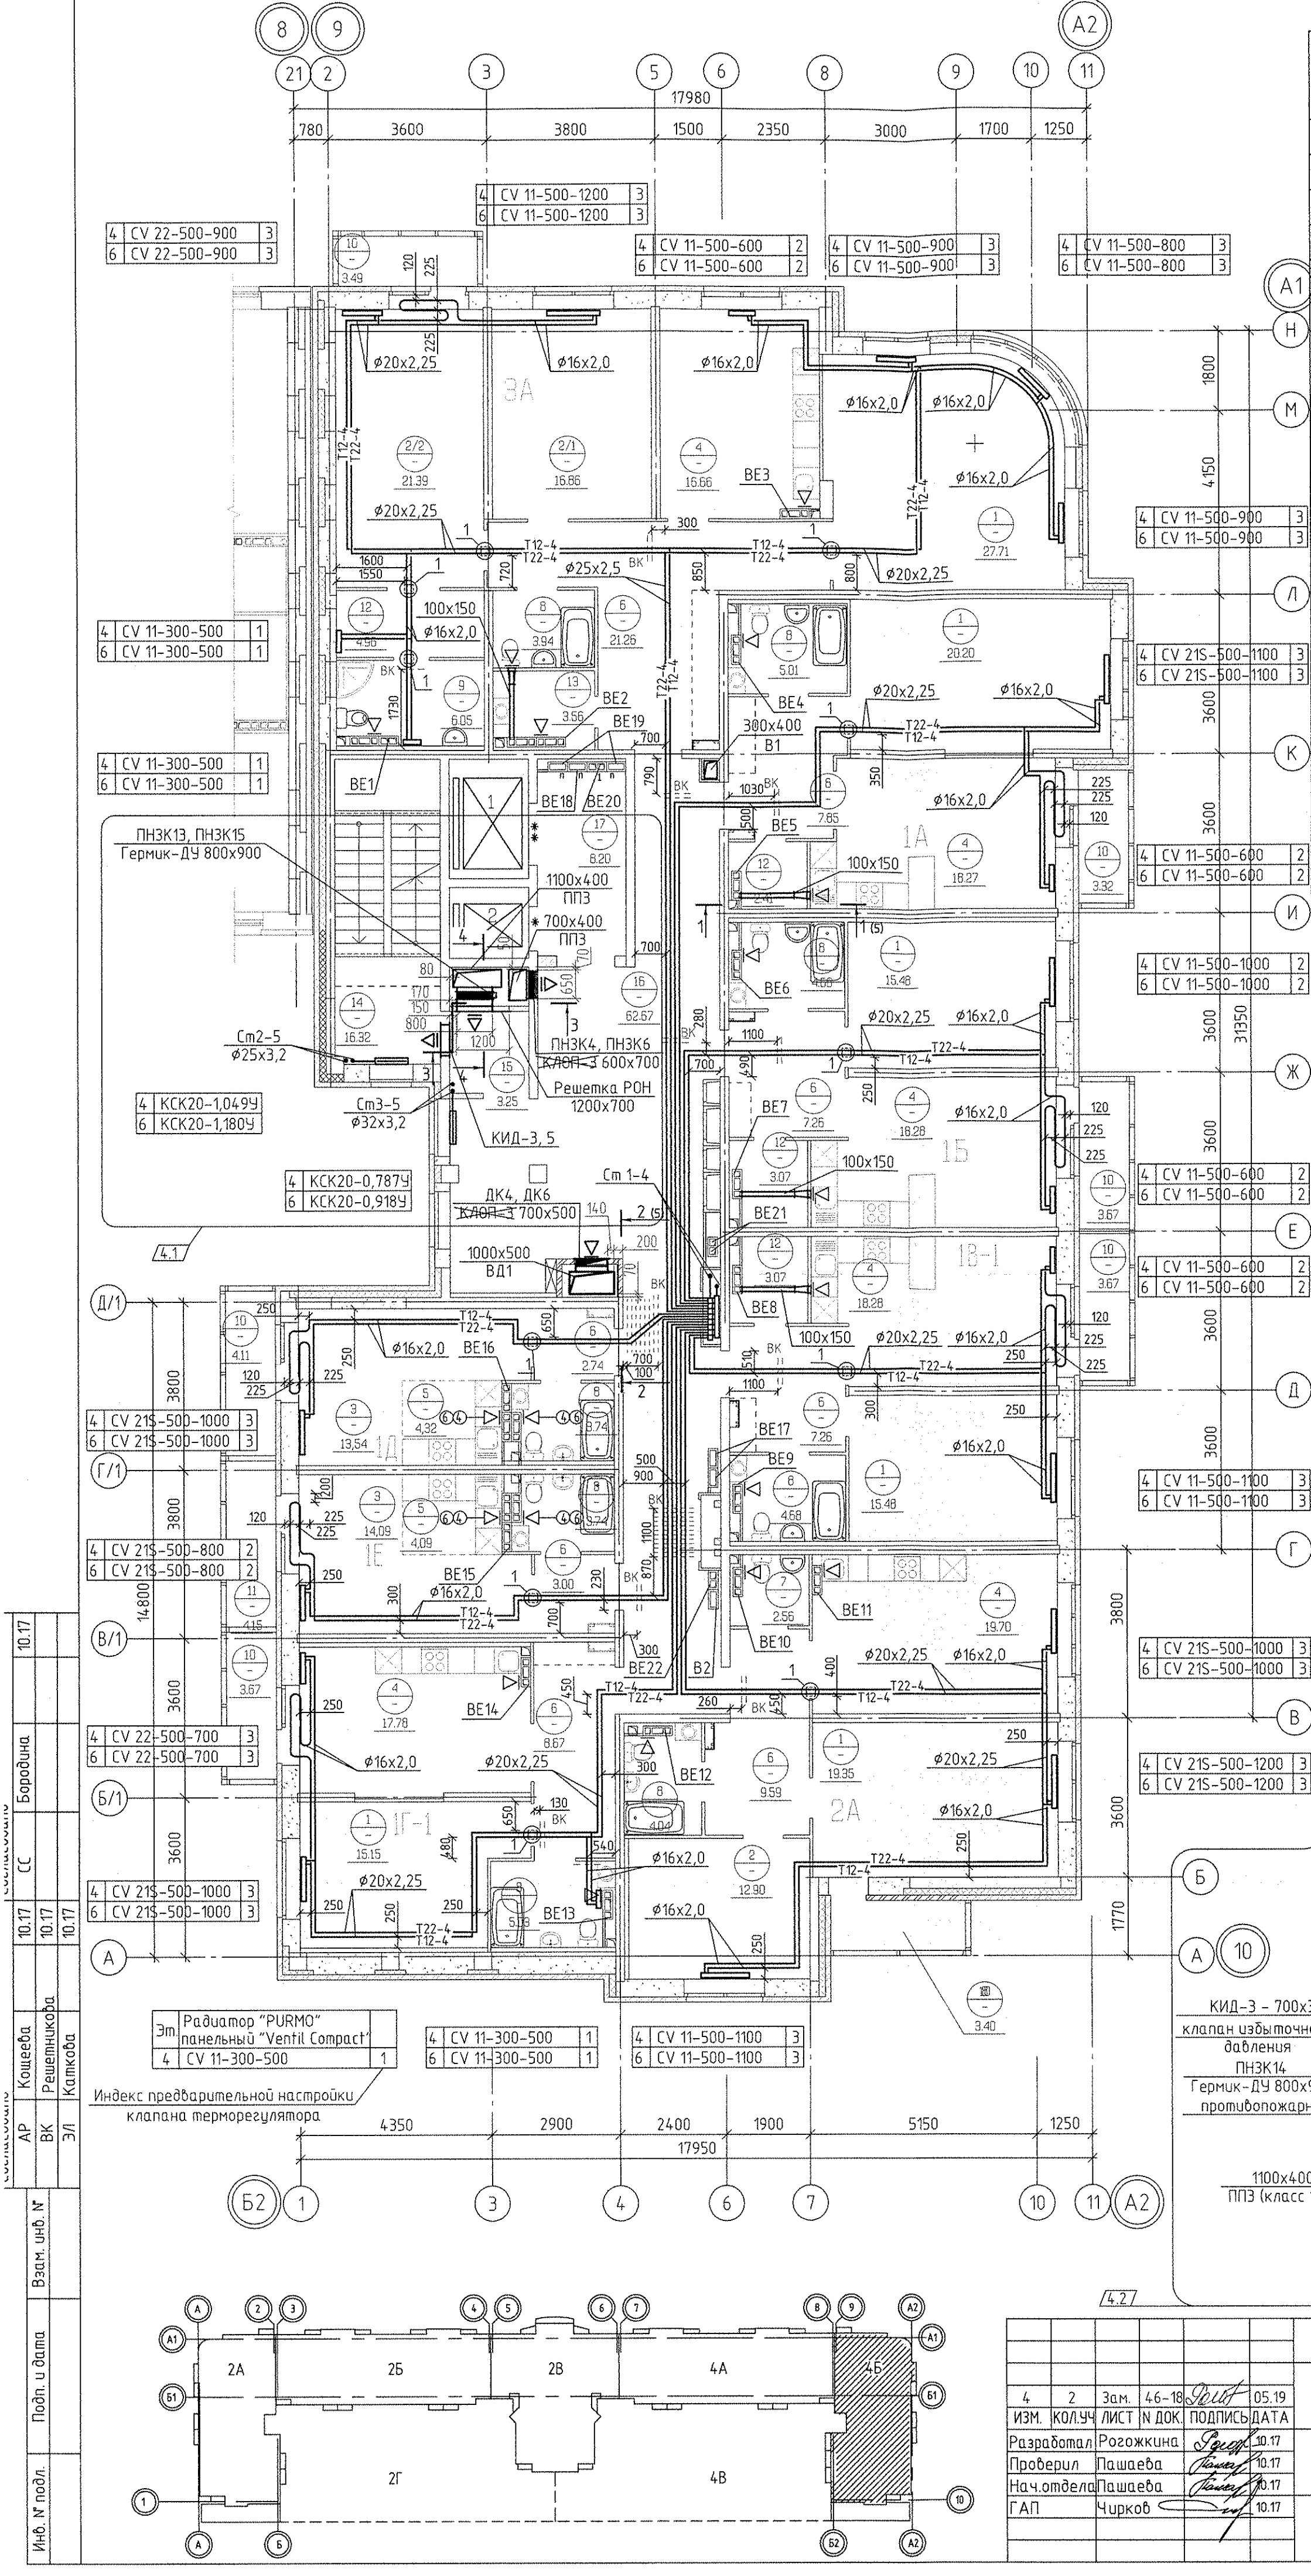


Экспликация помещений			
Номер помещения	Наименование	Площадь на этаж, м2	Кат. помещения
Помещения квартир			
1	Гостиная	113,37	
2 (2/1,2/2)	Спальня (Спальня 1; Спальня 2)	51,15	
3	Жилая комната (без учета площади кухни-ниши)	27,63	
4	Кухня	108,97	
5	Кухня-ниша	8,41	
6	Коридор	67,63	
7	Санузел	2,56	
8	Ванная	34,86	
9	Душавая	6,05	
10	Балкон	25,33	
11	Лоджия	4,15	
12	Встроенный шкаф	13,51	
13	Хозкомната	3,56	
Итого по жилой части:		467,18	
Общедомовые помещения			
14	Лестничная клетка	16,32	
15	Тамбур-шлюз	3,25	
16	Межквартирный этажный коридор	62,67	
17	Лифтовой холл	8,20	
Итого (общедомовые помещения):		90,44	

Условные обозначения

- ⊖ - бытовой осевой вентилятор "ВЕНТС" на 4 этаже
- ⊖ - бытовой осевой вентилятор "ВЕНТС" на 6 этаже
- ⊖ - решетка регулируемая вентиляционная на 4,6 этаже

Примечание:

- Все подводы к приборам отопления "Риго" выполнить трубой металлопластиковой "Унипайп" $\phi 16 \times 2,0$ мм.
- Приборы отопления, установленные у вентблока выполнять с нижним прямым подсоединением из пола. Остальные приборы отопления выполнять с нижним угловым подсоединением.
- Всю арматуру установленную в системах отопления см. на схемах листы 13-16.
- Узлы пересечения трубопроводов отопления и водоснабжения см. на схеме лист 19.
- Узлы пересечения трубопроводов отопления при поворотах и ответвлениях см. на схеме лист 20.
- Тип решеток не указанных на плане принять регулируемые вентиляционные решетки 150x200.
- Схемы вентканалов ВЕ-1... ВЕ-22 см. АПУ.030-045-АР листы 28-30.
- Разрез 1-1, 2-2 см. лист 5, узел 1 - см. лист 3.

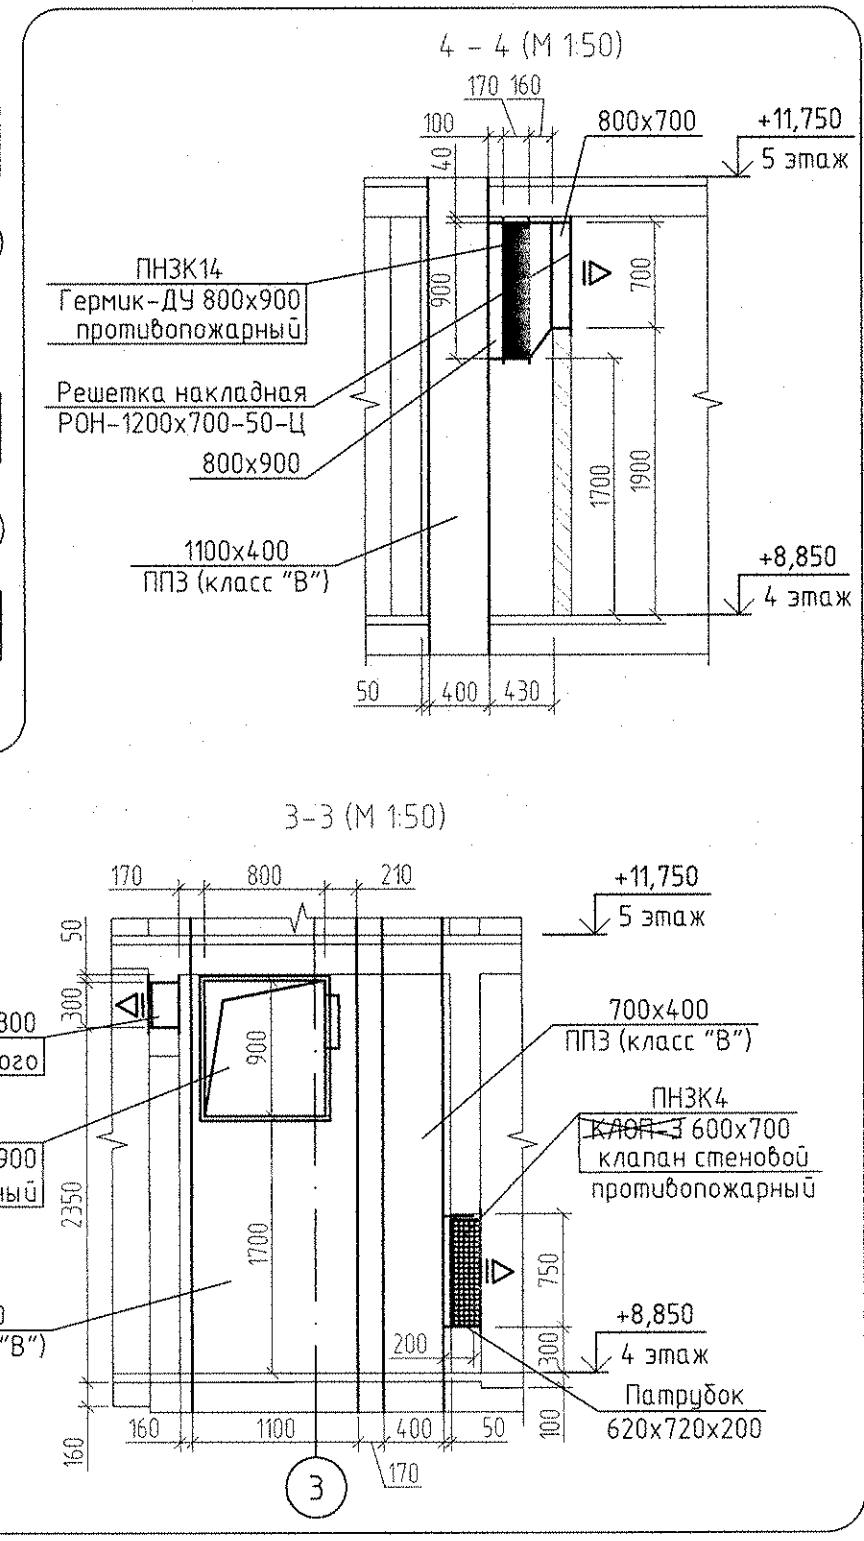

АПУ.030-045-ОВ			
4	2	Зам.	4.6-18
ИЗМ. КОЛУЧ	ЛИСТ	№ ДОК.	ПОДПИСЬ ДАТА
Разработал	Рогожкина		10.17
Проверил	Пашаева		10.17
Нач.отдела	Пашаева		10.17
ГАП	Чирков		10.17
Жилой комплекс со встроенно-пристроенными объектами общественного назначения, подземной, наземной автостоянками и трансформаторными подстанциями в квартале улиц Ириятской-Ряевского-Блюхера-Данилы Зверева в Кировском районе г. Екатеринбург			
VII этап строительства.		СТАДИЯ	ЛИСТ
11-12-этажная блок-секция		Р	7
План 4,6 этажа		АО КОРПОРАЦИЯ АТОМСТРОЙКОМПЛЕКС	