


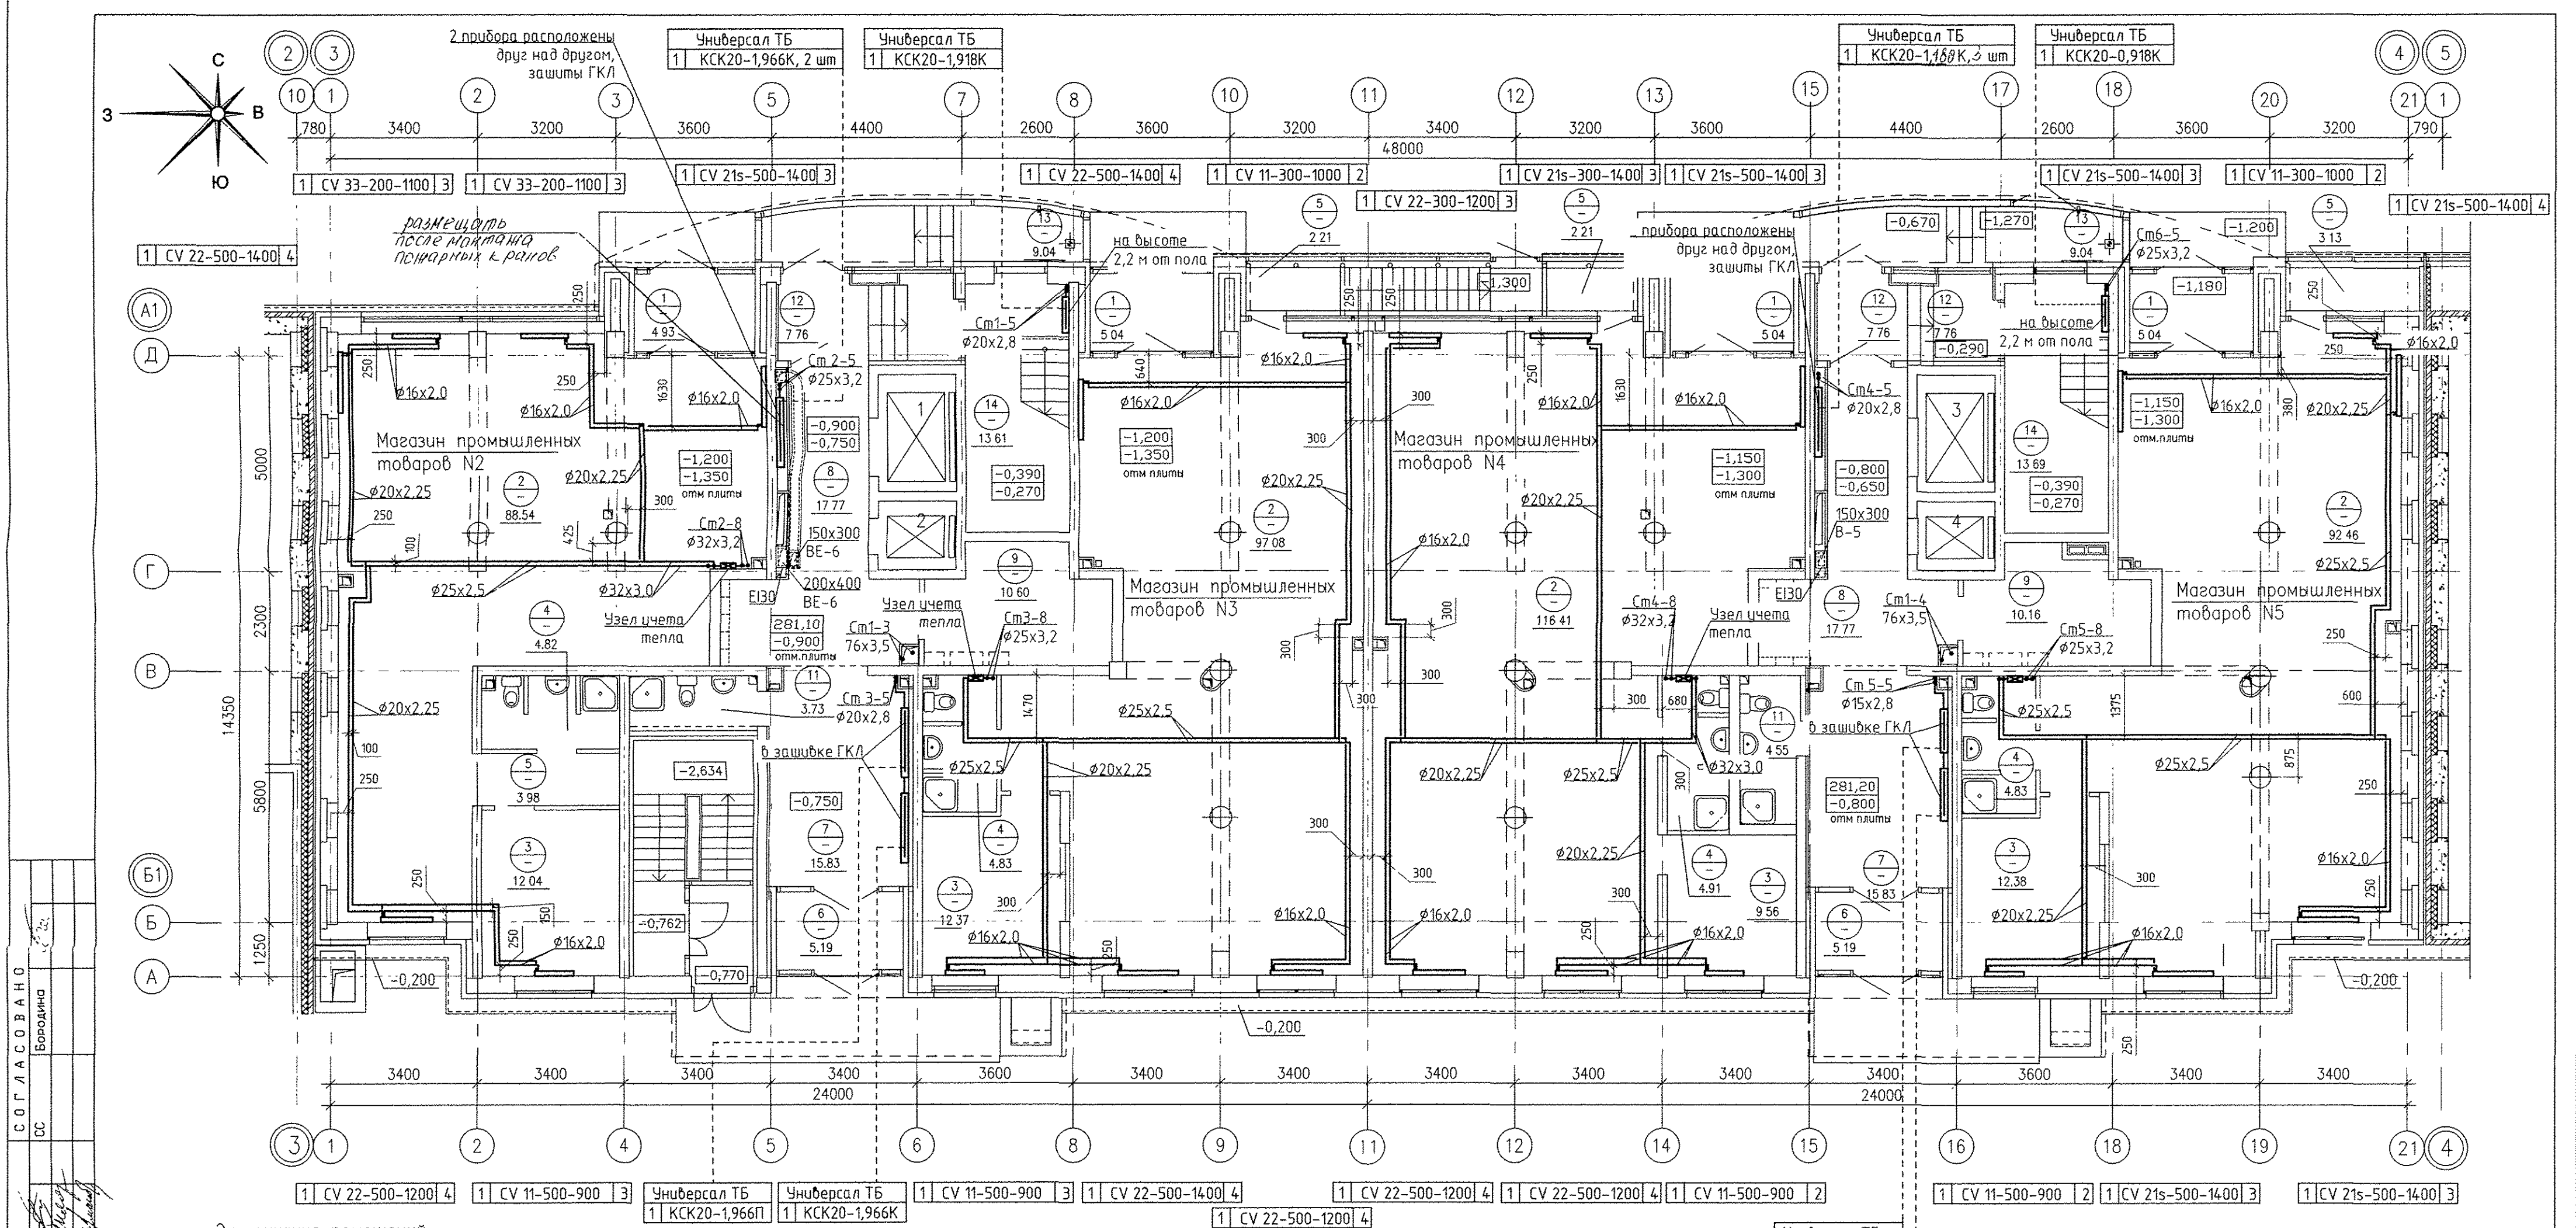

СОГЛАСОВАНО

Терновая
Решетникова
Багина

АР
ВК
ЭЛ

Возм. инв.Н

Подпись и дата

Инв.Н подл.

Номер помеще-ния	Наименование	Площадь м2	Кат помеще-ния
	Магазин промышленных товаров	N2	
1	Тамбур	4.93	
2	Торговый зал	88,54	
3	Помещение администрации	12,04	
4	Санузел с мойкой уборочного инвентаря	4.82	
5	Коридор	3.98	
	Итого площадь помещений:	114.31	
	Итого общая площадь (по внутренним границам нар.стен)	119,11	
	Магазин промышленных товаров	N3	
1	Тамбур	5,04	
2	Торговый зал	97,08	
3	Помещение администрации	12,37	
4	Санузел с мойкой уборочного инвентаря	4,83	
5	Холодная витрина	2 21	

Номер помеще-ния	Наименование	Площадь м2	Кат помеще-ния
	Итого площадь помещений:	121.53	
	Итого общая площадь (по внутренним границам нар.стен)	125.57	
	Магазин промышленных товаров	N4	
1	Тамбур	5,04	
2	Торговый зал	116.41	
3	Помещения администрации	9,56	
4	Санузел с мойкой уборочного инвентаря	4,91	
5	Холодная витрина	2 21	
	Итого площадь помещений:	138.13	
	Итого общая площадь (по внутренним границам нар.стен)	142.98	
	Магазин промышленных товаров	N5	
1	Тамбур	5,04	
2	Торговый зал	92,46	

Номер помеще-ния	Наименование	Площадь м2	Кат помеще-ния
3	Помещения администрации	12.38	
4	Санузел с мойкой уборочного инвентаря	4.83	
5	Холодная витрина	3.13	
	Итого площадь помещений	117.84	
	Итого общая площадь (по внутренним границам нар.стен)	121.89	
	Общедомовые помещения		
6	Тамбур	10,38	
7	Вестибюль	31,66	
8	Вестибюль	35.54	
9	Электрощитовая	20 76	
11	Санузел с мойкой уборочного инвентаря	8.28	
12	Тамбур	15.52	
13	Тамбур	18.08	
14	Лестничная клетка	27.30	
	Итого (общедомовые помещения)	167.52	

Универсал ТБ
1 КСК20-1,180П

Универсал ТБ
1 КСК20-1,442К

Примечание:
1. Все подводки к приборам отопления "Purmo" выполнить трубой металлопластиковой "Униплап" диаметром 16x2,0 мм

							АПУ.030-02Б-0В			
							Жилой комплекс со встроенно-пристроенными объектами общественного назначения, подземной, наземной абстопянками и трансформаторными подстанциями в квартале улиц Ирбитской-Раевского-Блюхера-Даниила Зверева в Кировском районе г. Екатеринбург			
Изм.	Кол.уч.	Лист	N док.	Подпись	Дата	II этап строительства.		Стадия	Лист	Листов
Разработал				Ветлузина	04.17	16 - 20-этажная блок-секция		Р	4	25
Проверил				Пашаева	04.17					
Нач. отд.				Пашаева	04.17					
							План 1 этажа. Отопление		ЗАО КОРПОРАЦИЯ АТОМСТРОЙКОМПЛЕКС	
ГАП				Чирков	04.17					