


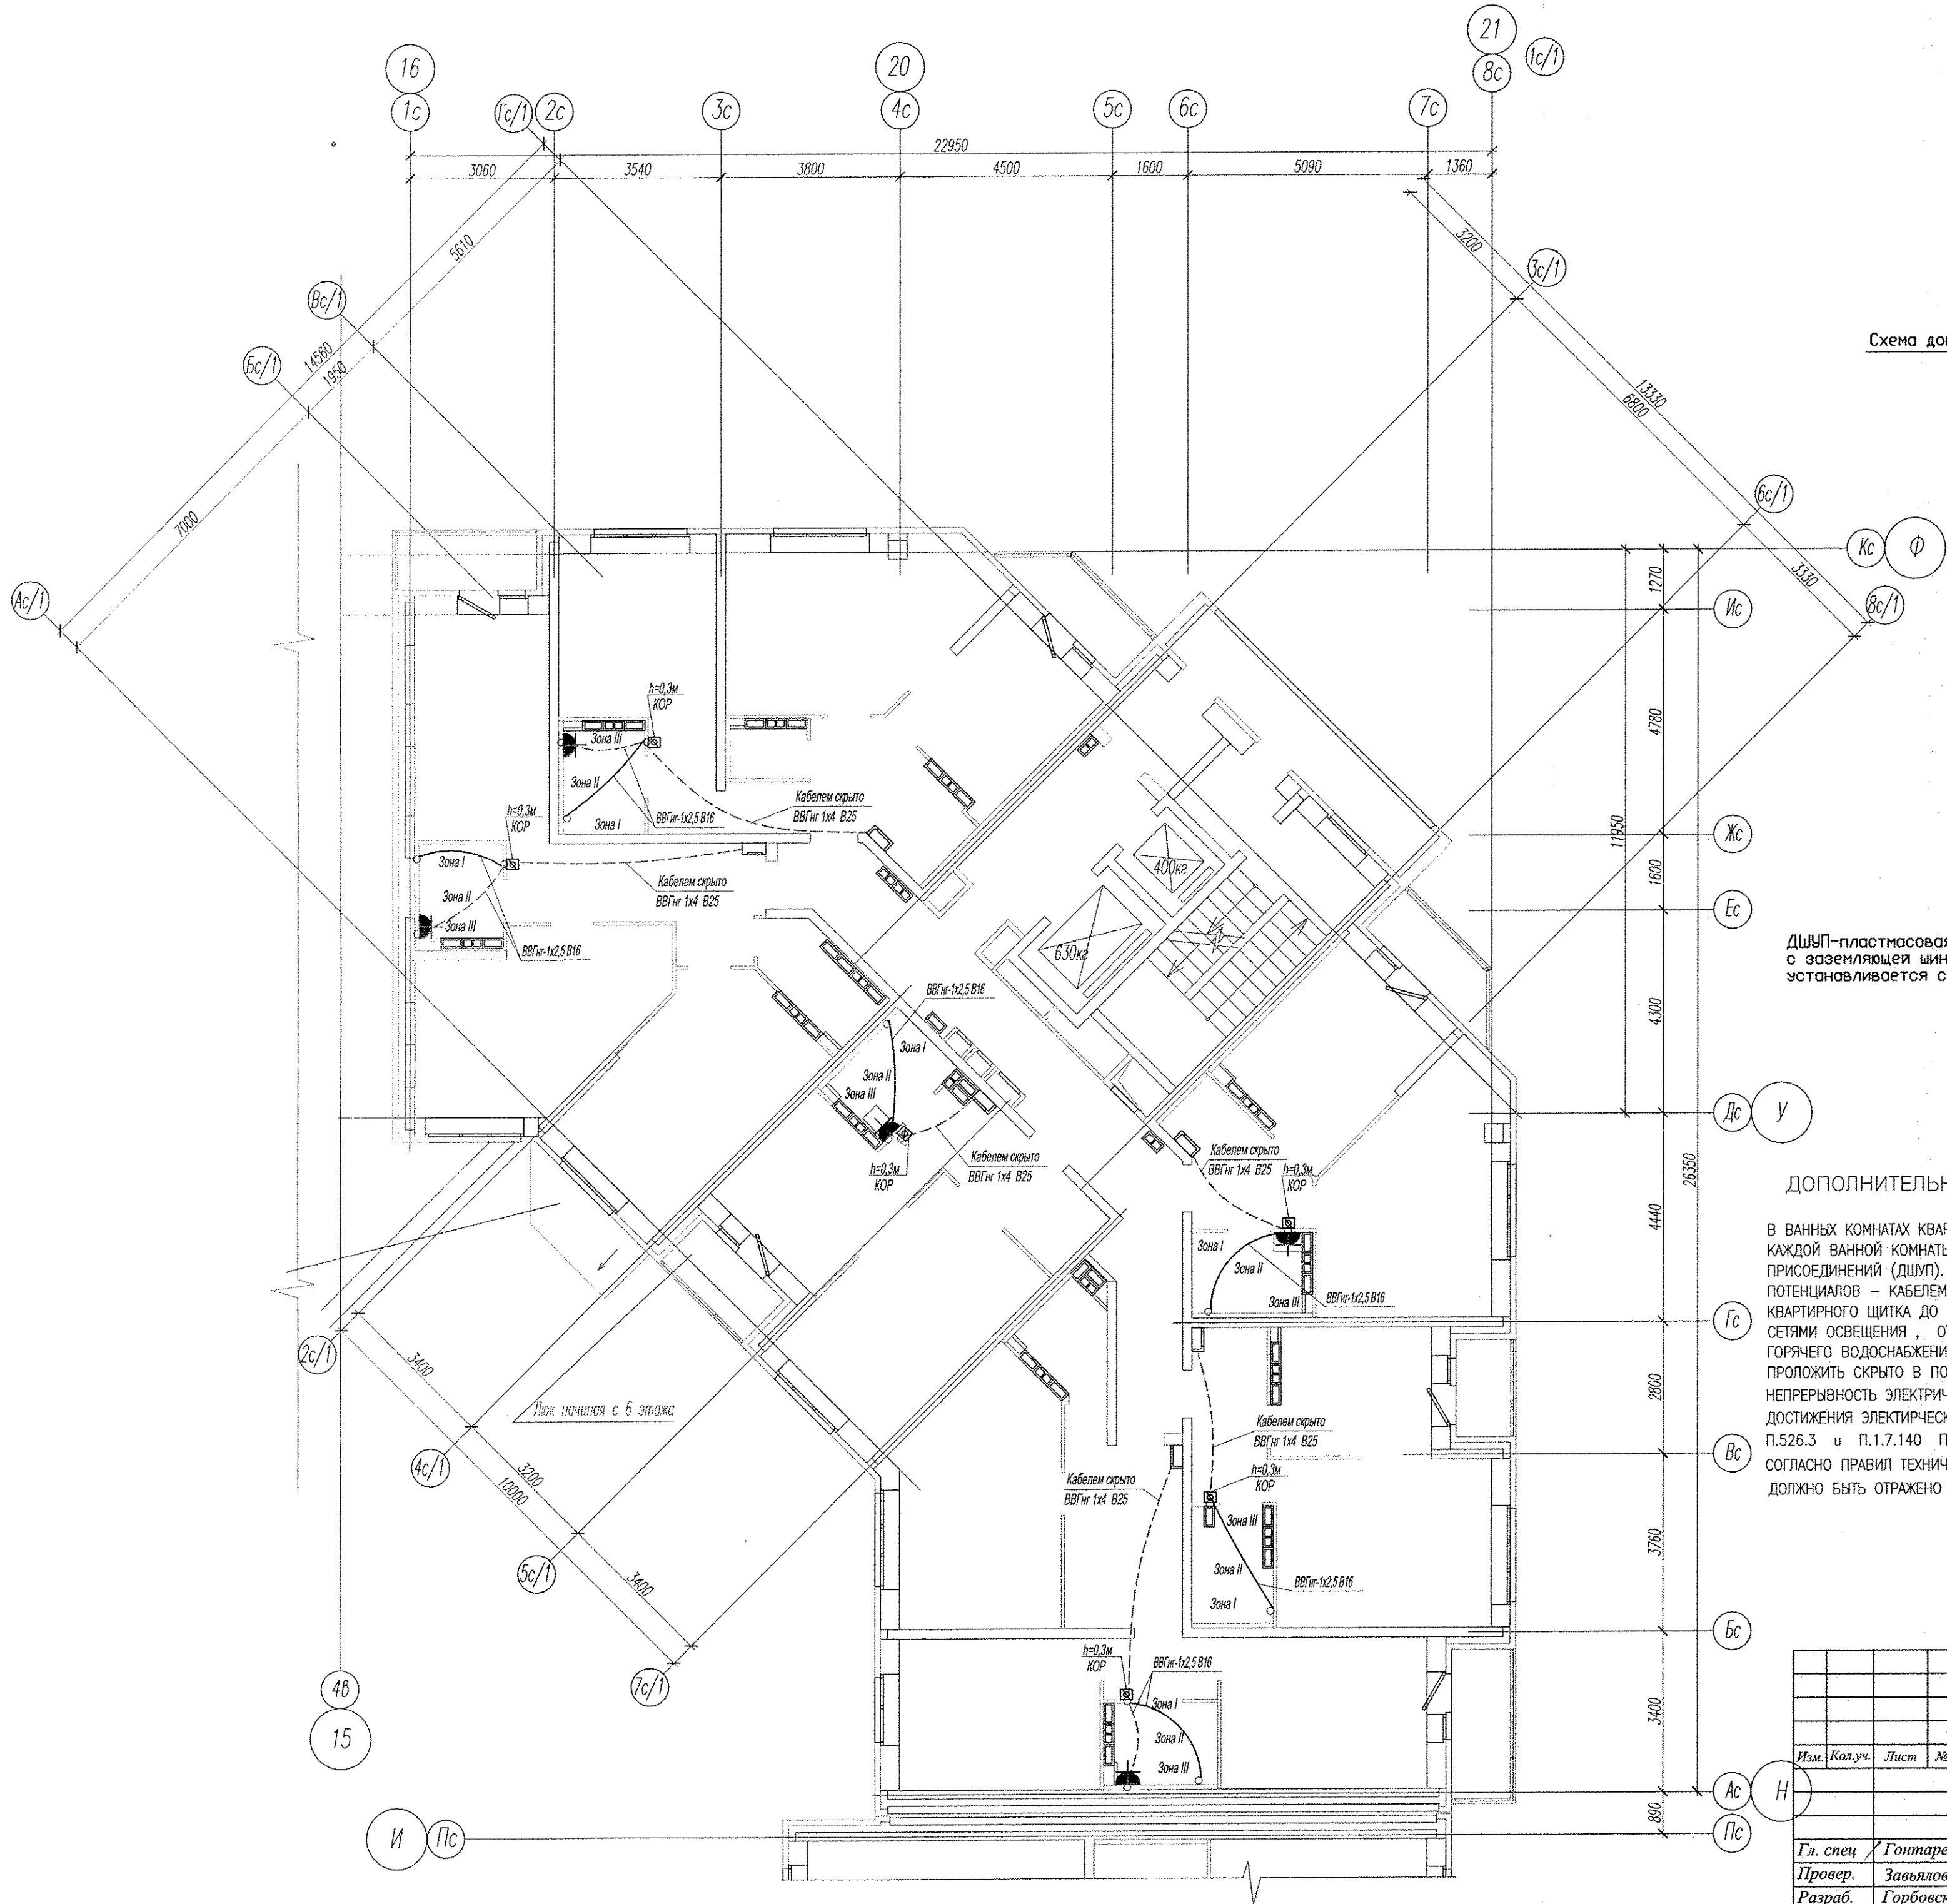


Схема дополнительной системы уравнивания потенциалов

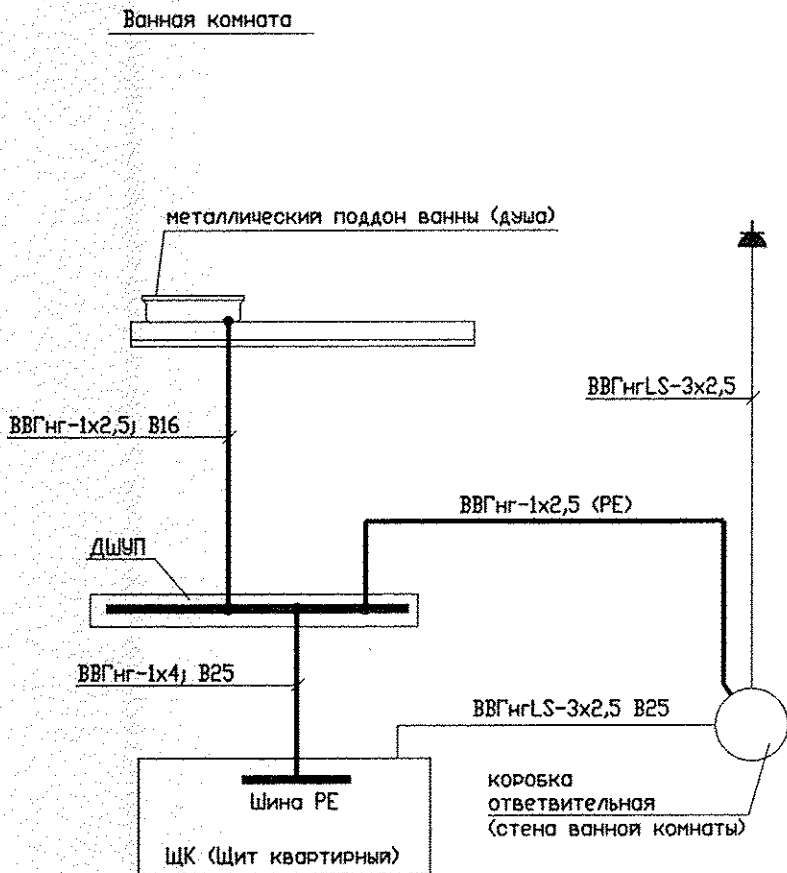

ДШУП-пластмассовая ответвительная коробка (N89271, 85x85x40) с заземляющей шиной на 8 присоединения (N04822) (производство «Legrand»), устанавливается скрыто на стене ванной комнаты со стороны коридора, на высоте 0,3м.

ДОПОЛНИТЕЛЬНАЯ СИСТЕМА УРАВНИВАНИЯ ПОТЕНЦИАЛОВ

В ВАННЫХ КОМНАТАХ КВАРТИР ВЫПОЛНИТЬ ДОПОЛНИТЕЛЬНУЮ СИСТЕМУ УРАВНИВАНИЯ ПОТЕНЦИАЛОВ. ДЛЯ КАЖДОЙ ВАННОЙ КОМНАТЫ УСТАНОВИТЬ КОРОБКУ С МЕДНОЙ ЗАЗЕМЛЯЮЩЕЙ ШИНЕЙ НА 8 ПРИСОЕДИНЕНИЙ (ДШУП). УРАВНИВАНИЕ ПОТЕНЦИАЛОВ ВЫПОЛНИТЬ С ПОМОЩЬЮ ПРОВОДНИКОВ УРАВНИВАНИЯ ПОТЕНЦИАЛОВ – КАБЕЛЕМ ВВГнг-1х2,5 В ИЗОЛЯЦИИ ЖЕЛТО-ЗЕЛЕНОГО ЦВЕТА ОТ НУЛЕВОЙ ЗАЩИТНОЙ ШИНЫ РЕ КВАРТИРНОГО ШИТА ДО ДШУП ПРОВОДНИКИ ПРОЛОЖИТЬ СКРЫТО В ЗАМОНОЛИЧЕННОЙ ТРУБЕ СОВМЕСТНО С СЕТЯМИ ОСВЕЩЕНИЯ, ОТ ДШУП ДО МЕТАЛЛИЧЕСКОЙ ПЛАСТИНЫ КОТОРАЯ СОЕДИНЯЕТ КОРПУС ВАННЫ, ТРУБЫ ХОЛОДНОГО И ГОРЯЧЕГО ВОДОСНАБЖЕНИЯ И ПРИБОРЫ ОТОПЛЕНИЯ (ЕСЛИ ЕСТЬ) ПРОВОДНИК УРАВНИВАНИЯ ПОТЕНЦИАЛОВ ПРОЛОЖИТЬ СКРЫТО В ПОДГОТОВКЕ ПОЛА В ПВХ ТРУБАХ; ПРИСОЕДИНЕНИЕ ДОЛЖНО БЫТЬ НАДЕЖНЫМ И ОБЕСПЕЧИВАТЬ НЕПРЕРЫВНОСТЬ ЭЛЕКТРИЧЕСКОЙ ЦЕПИ, ЭЛЕМЕНТ СОЕДИНЕНИЯ ЗАПОЛНИТЬ КОМПАУНДОМ ИЛИ ГЕРМЕТИКОМ ДЛЯ ДОСТИЖЕНИЯ ЭЛЕКТРИЧЕСКОЙ ИЗОЛЯЦИИ, ДАЛЕЕ ЗАШТУКАТУРИТЬ; ТАКОЕ ПРИСОЕДИНЕНИЕ СОГЛАСНО ГОСТ 50571.15-97 П.5.26.3 и П.1.7.140 ПУЭ СЕДЬМОЕ ИЗДАНИЕ, НЕ ТРЕБУЕТ ДОСТУПА ДЛЯ ПРОВЕРКИ, ИСПЫТАНИЯ И ОБСЛУЖИВАНИЯ. СОГЛАСНО ПРАВИЛ ТЕХНИЧЕСКОЙ ЭКСПЛУАТАЦИИ ЭЛЕКТРОУСТАНОВОК ПОТРЕБИТЕЛЕЙ П.1.3.3 ВЫПОЛНЕНИЕ ЭТИХ РАБОТ ДОЛЖНО БЫТЬ ОТРАЖЕНО В АКТАХ НА СКРЫТЫЕ РАБОТЫ.

АПУ2-120-01А-05-ЭП					
Жилые дома с нежилыми помещениями общественного назначения на I этажах, нежилыми вставками и дощельными образовательными учреждениями, подземной дежурной автостоянкой по ул. Хрустальногорской-Екатерининской в Верх-исетском районе г.Екатеринбурга. Пусковой комплекс 5.					
Изм.	Кол.уч.	Лист	№ док.	Подпись	Дата
Жилой дом №1 с выставочными салонами секция А				Стадия	Лист
				Р	18
Гл. спец	Гончаренко	06.14	План типового этажа. Дополнительная система уравнивания потенциалов квартир.		
Провер.	Завьялова	06.14			
Разраб.	Горбовская	06.14			
Копировал				Формат А2	