


ИНВ. N	ПОДП.	ПОДПИСЬ И ДАТА	ВЗМ. ИНВ. N
ОВ		Пашаева <i>Руса</i> 06.17	
ВК		Решетникова <i>Руса</i> 06.17 АР	Тернова 06.17
СС		Борошина <i>Вс</i> 06.17	

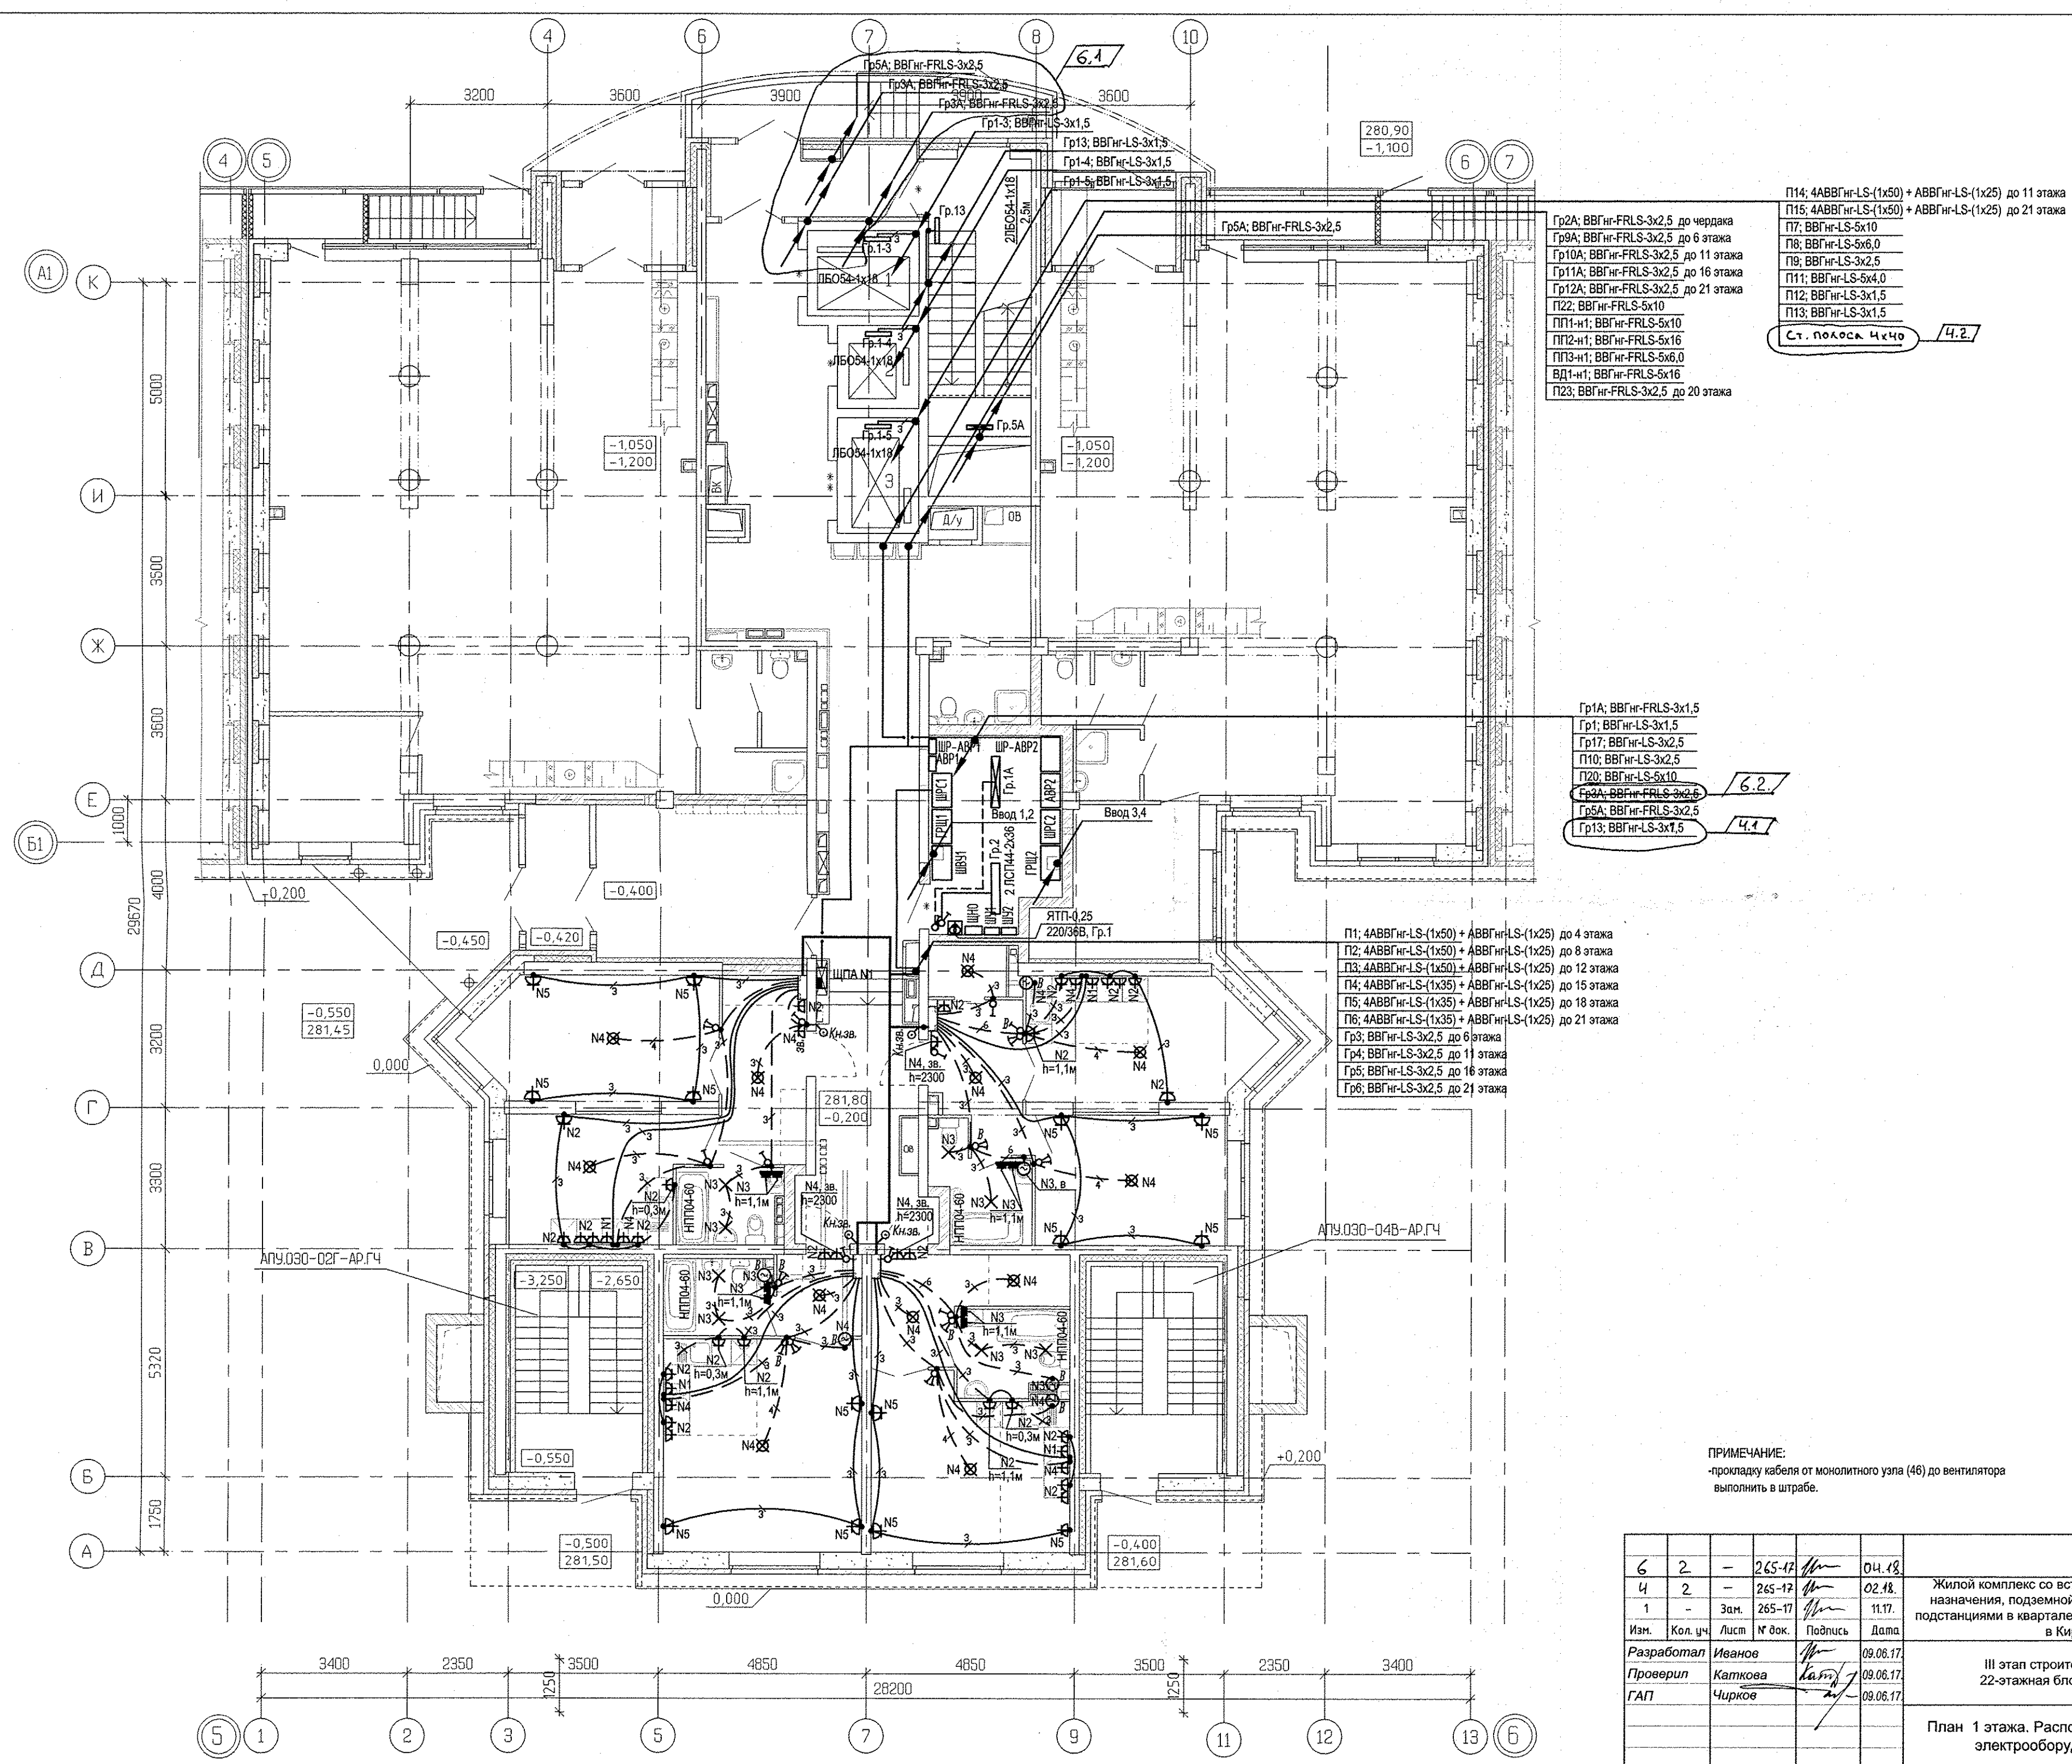

6	2	-	265-17	<i>Иванов</i>	04.18.	АПУ.030-02В-ЭЛ					
4	2	-	265-17	<i>Иванов</i>	02.18.	Жилой комплекс со встроенно-пристроенными объектами общественного назначения, подземной, надземной автостоянками и трансформаторными подстанциями в квартале улиц Ирбитской-Раевского-Блюхера-Данилы Зверева в Кировском районе г. Екатеринбургa					
1	-	Зам.	265-17	<i>Иванов</i>	11.17.						
Изм.	Кол. уч.	Лист	№ док.	Подпись	Дата						
Разработал			Иванов	<i>Иванов</i>	09.06.17.	III этап строительства. 22-этажная блок-секция			Стадия	Лист	Листов
Проверил			Каткова	<i>Каткова</i>	09.06.17.				Р	13	
ГАП			Чирков	<i>Чирков</i>	09.06.17.						
						План 1 этажа. Расположение сетей электрооборудования.			ЗАО КОРПОРАЦИЯ АТОМСТРОЙКОМПЛЕКС		