
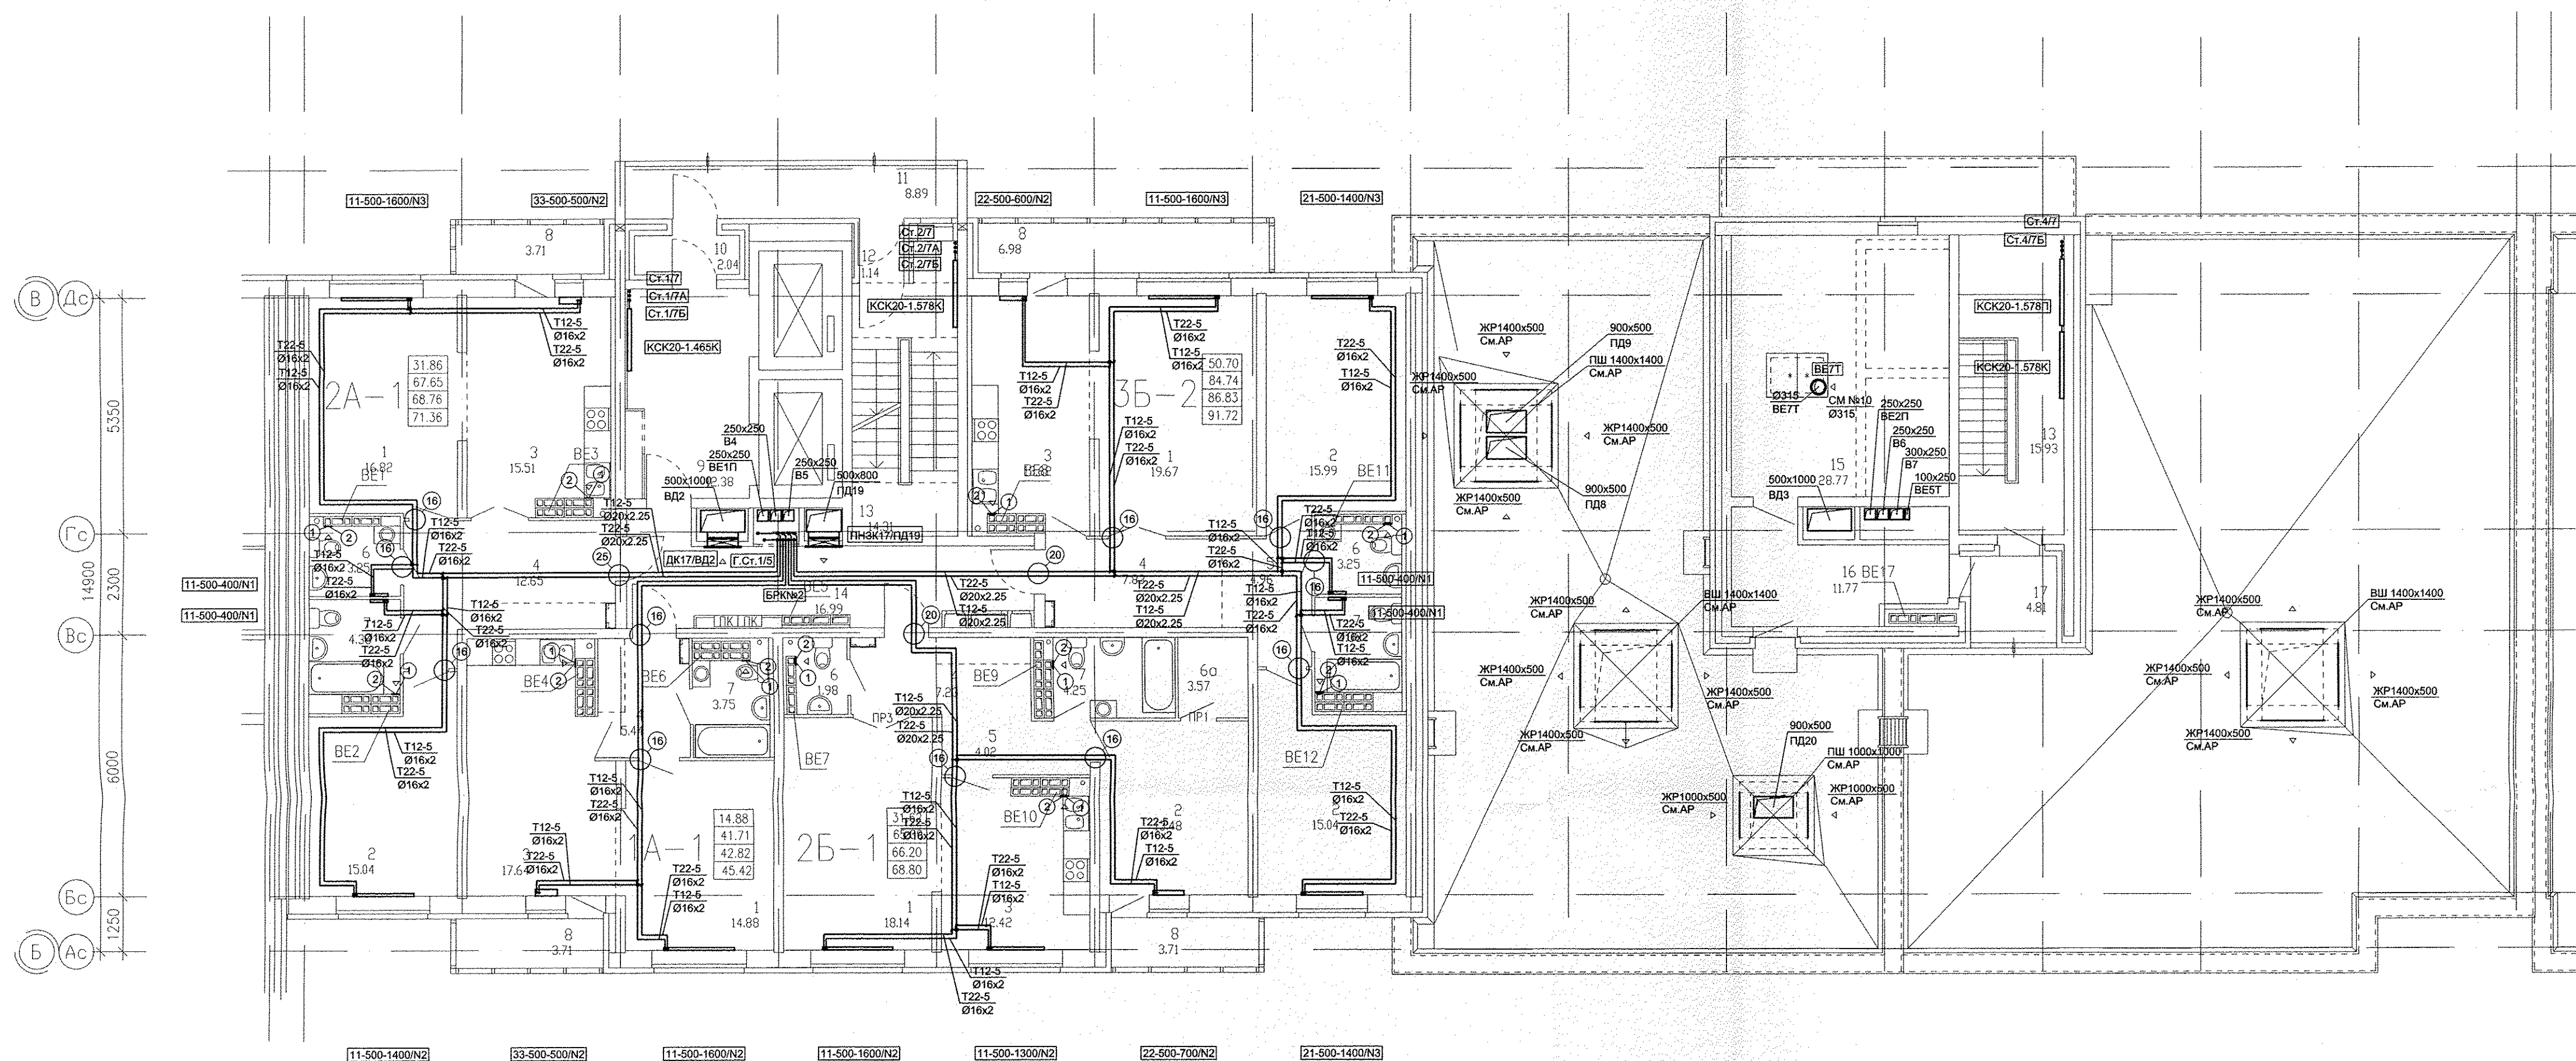
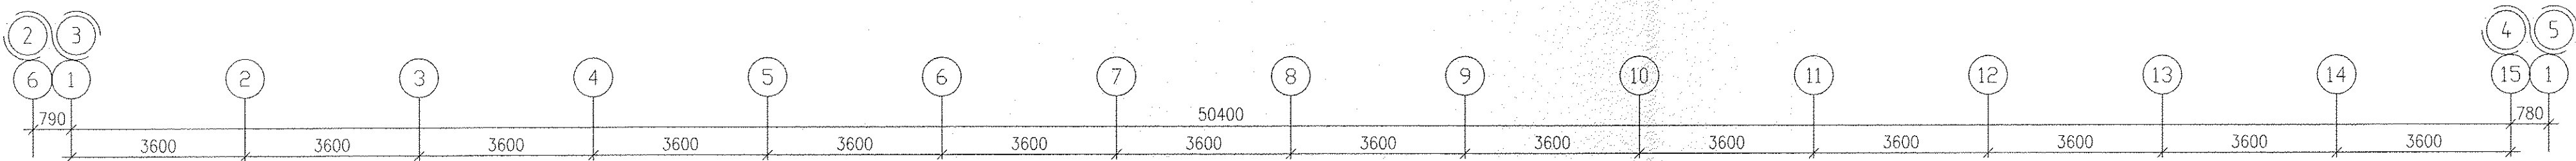


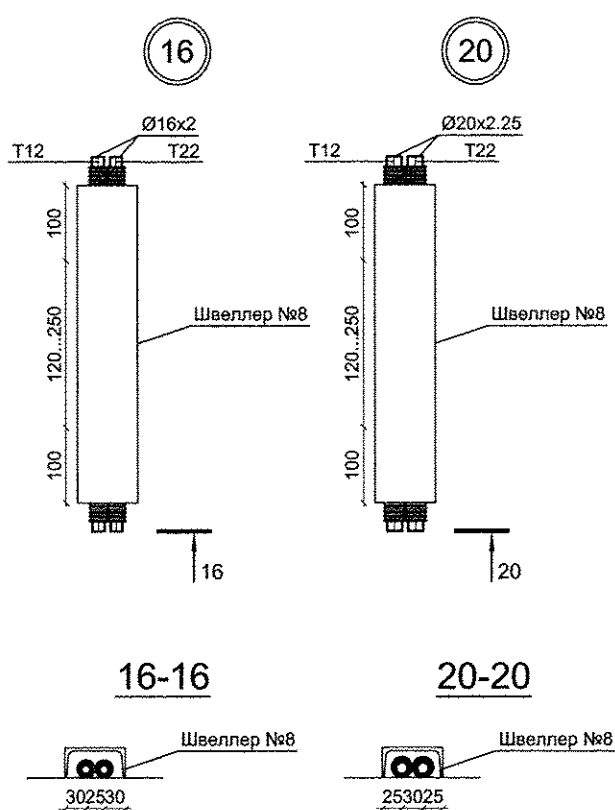

1 - MB126C.
2 - Тип125Ф.

1. N - Настройка встроенной вентильной вставки
2. От стен, ось трубы на 250мм.

[illegible]

						АПУ.023-015-ОВ	
1	-	Зам.	66-15	<i>Мороз</i>	03.15	Жилой дом со встроенно-пристроенными помещениями общественного назначения, подлежащим наемному гаражному по ул. Индустрии, 104 в Орджоникидзевском районе г. Екатеринбурга	
Изм.	Коп.уч	Лист	Нддок.	Подпись	Дата		
21-16-этажная блок-секция 15							
ГАП		Гаранин	<i>Гаранин</i>	03.15	Стадия	Лист	Листов
Гл.Спец.		Гушин	<i>Гушин</i>	03.15	P	11	
Проверил		Гушин	03.15	План 18 этажа	ЗАО КОРПОРАЦИЯ АТОМСТРОЙКОМПЛЕКС		
Разработал		Полов	03.16				

Имя, № подл.	Подпись и дата	Взам. инв. №	БК	Решетникова	03.15
			ЭС	Батуна	03.15
			АС	Парфёнов	03.15