
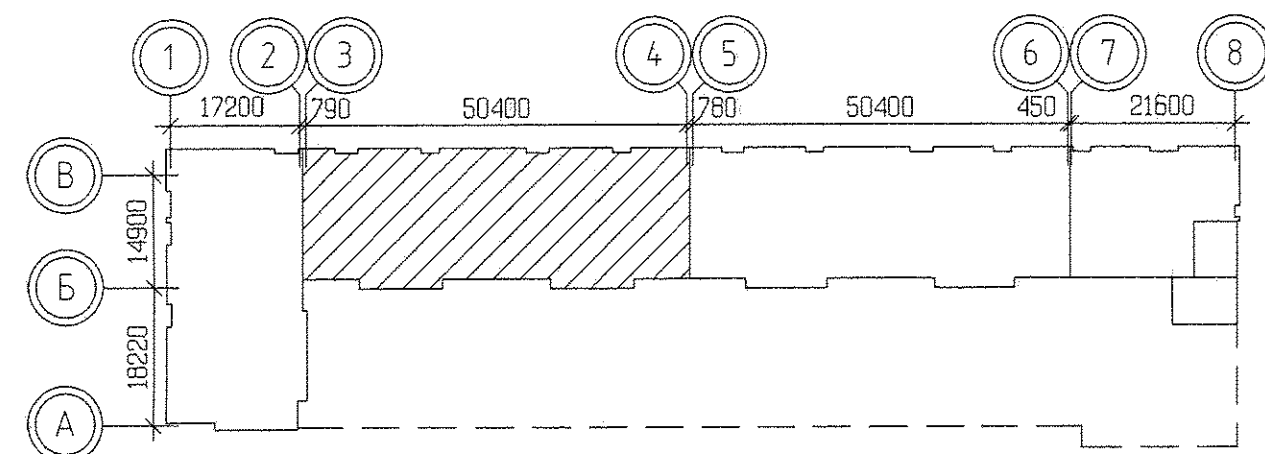


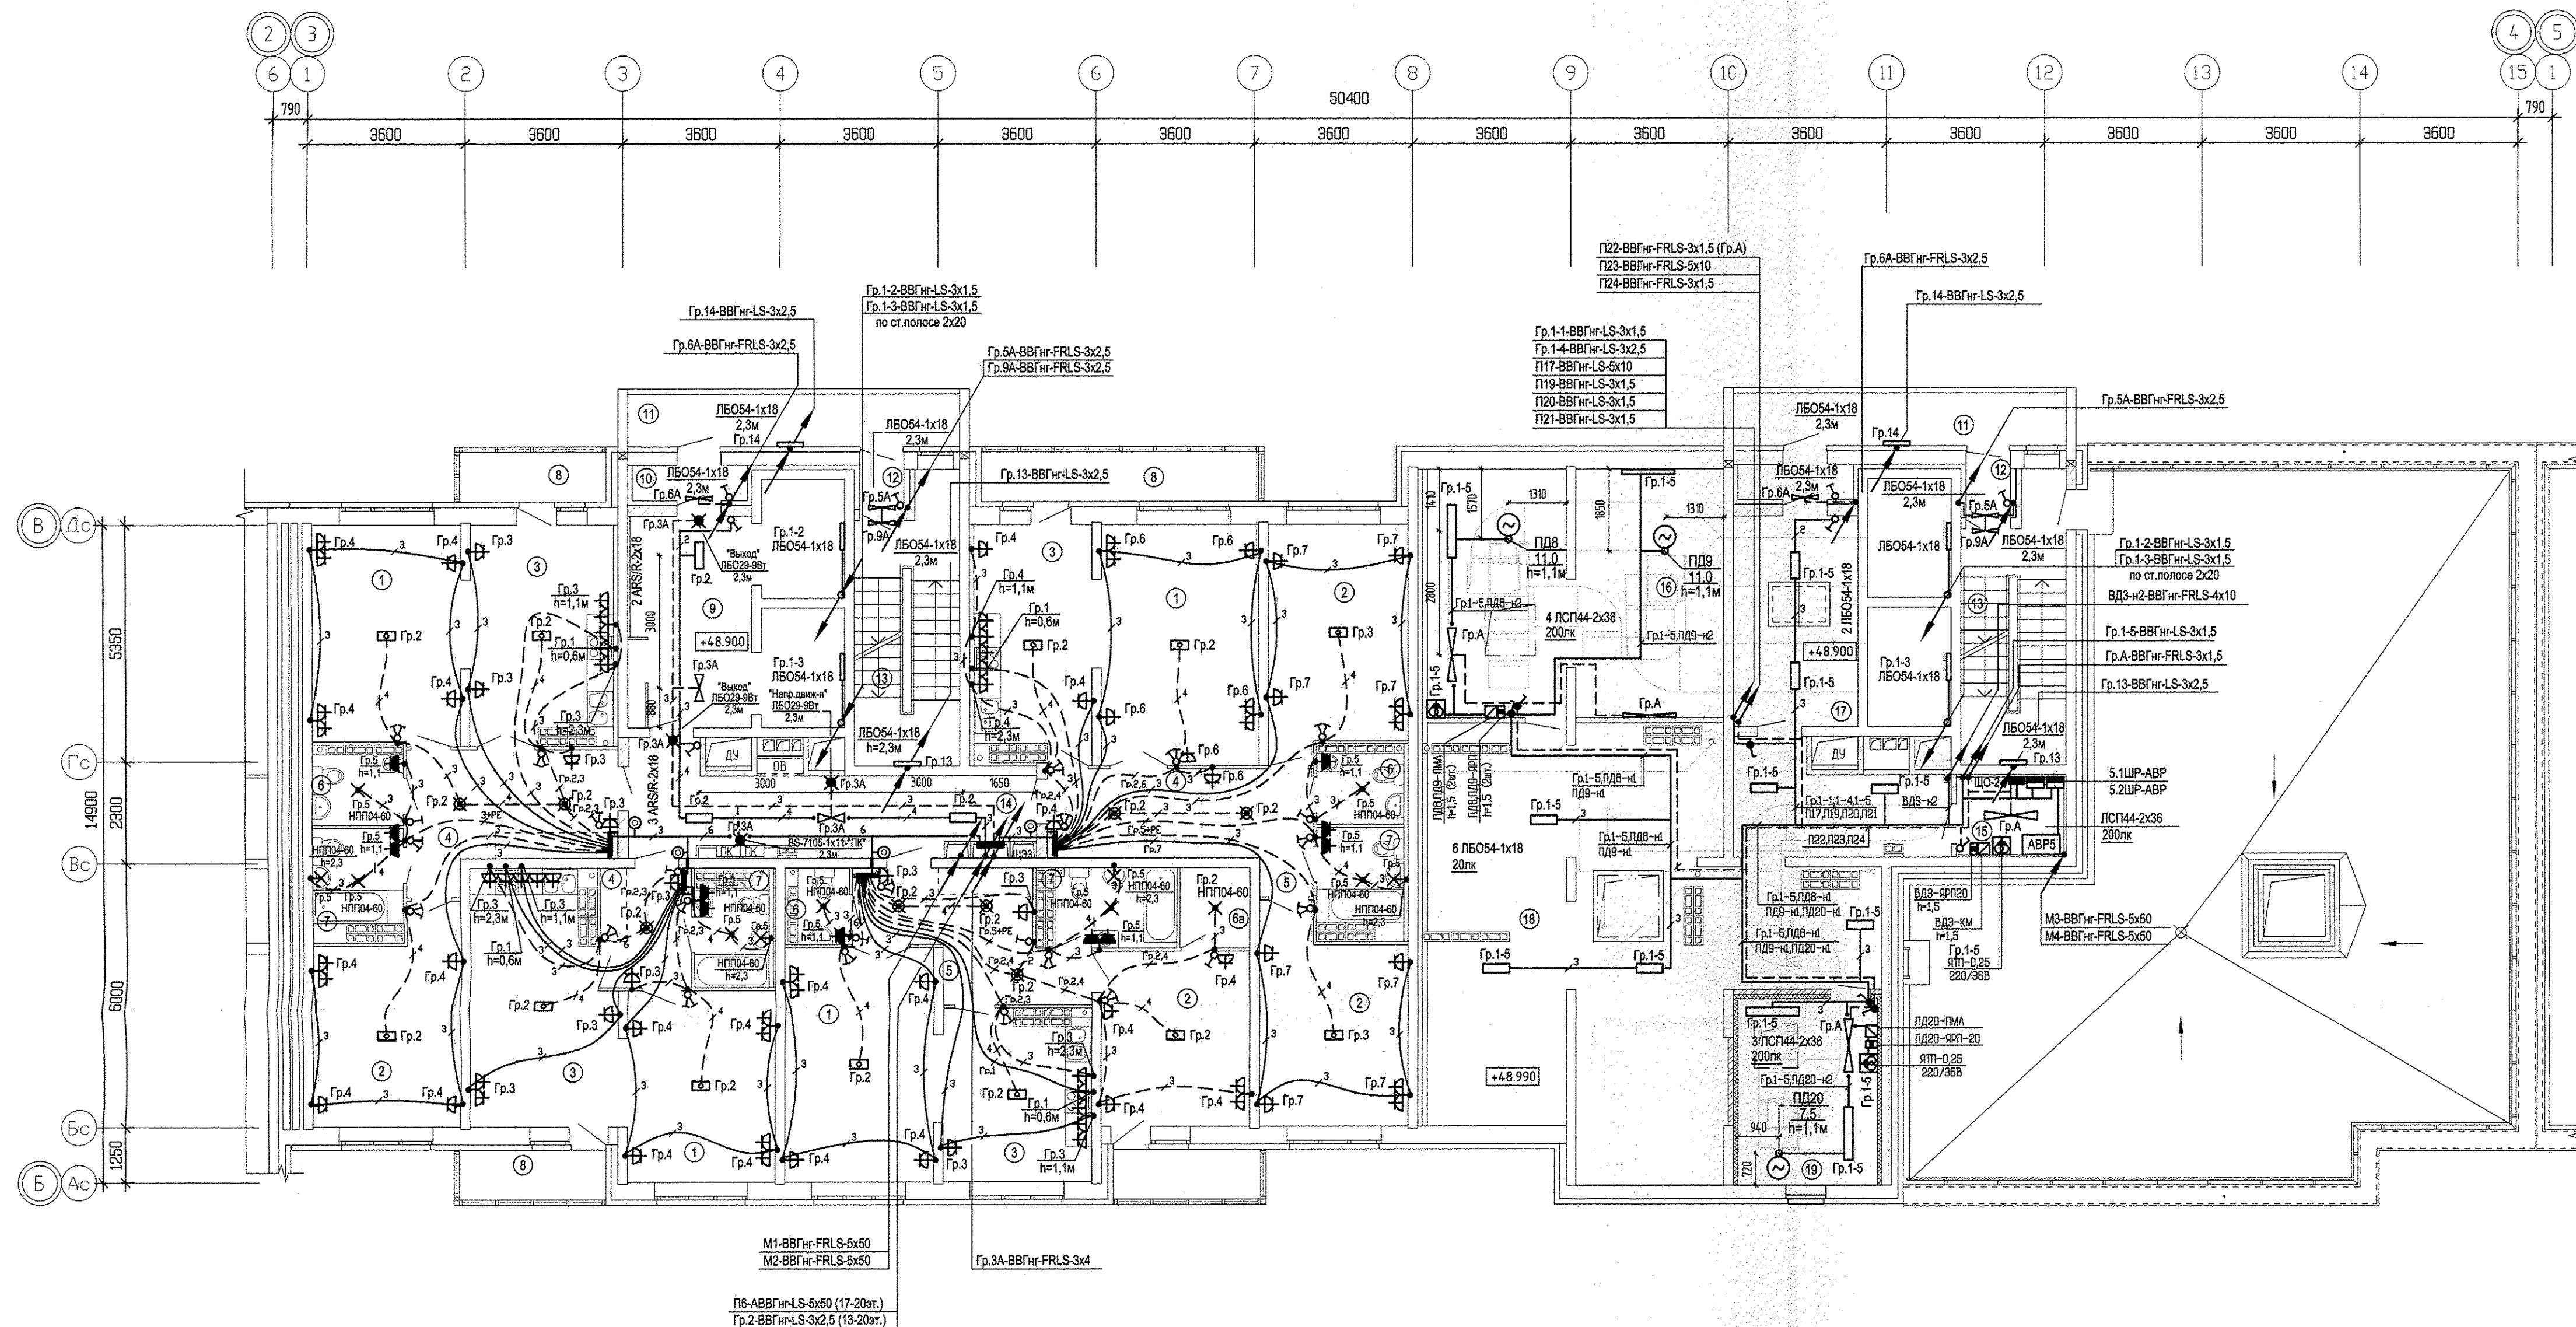

				АПУ.023-016-3А				
				Жилой дом со встроенно-пристроенными помещениями общественного назначения, подвально-наземным паркингом по ул. Индустрии, 104 в Орджоникидзевском районе г.Катангуйнурга				
ИЗМ. КОЛУЧ	ЛИСТ N	ДОК.ПОДПИСЬ	DATA	21-16-этажная блок-секция 1Б		СТАДИЯ	ЛИСТ	ЛИСТОВ
Разработал	Карманова	<i>Карманова</i>	12.11.14			Р	30	
Проверил	Багина	<i>Багина</i>	12.11.14					
Н.Контр.	Титов	<i>Титов</i>	20.11.14	План 17 этажа. Расположение электрических сетей		АТМ КОРПОРАЦИЯ АТОМСТРОЙКОМПЛЕКС		
ГАП	Гаранин	<i>Гаранин</i>	20.11.14					
				КОПИРОВАЛ		Формат А1		