


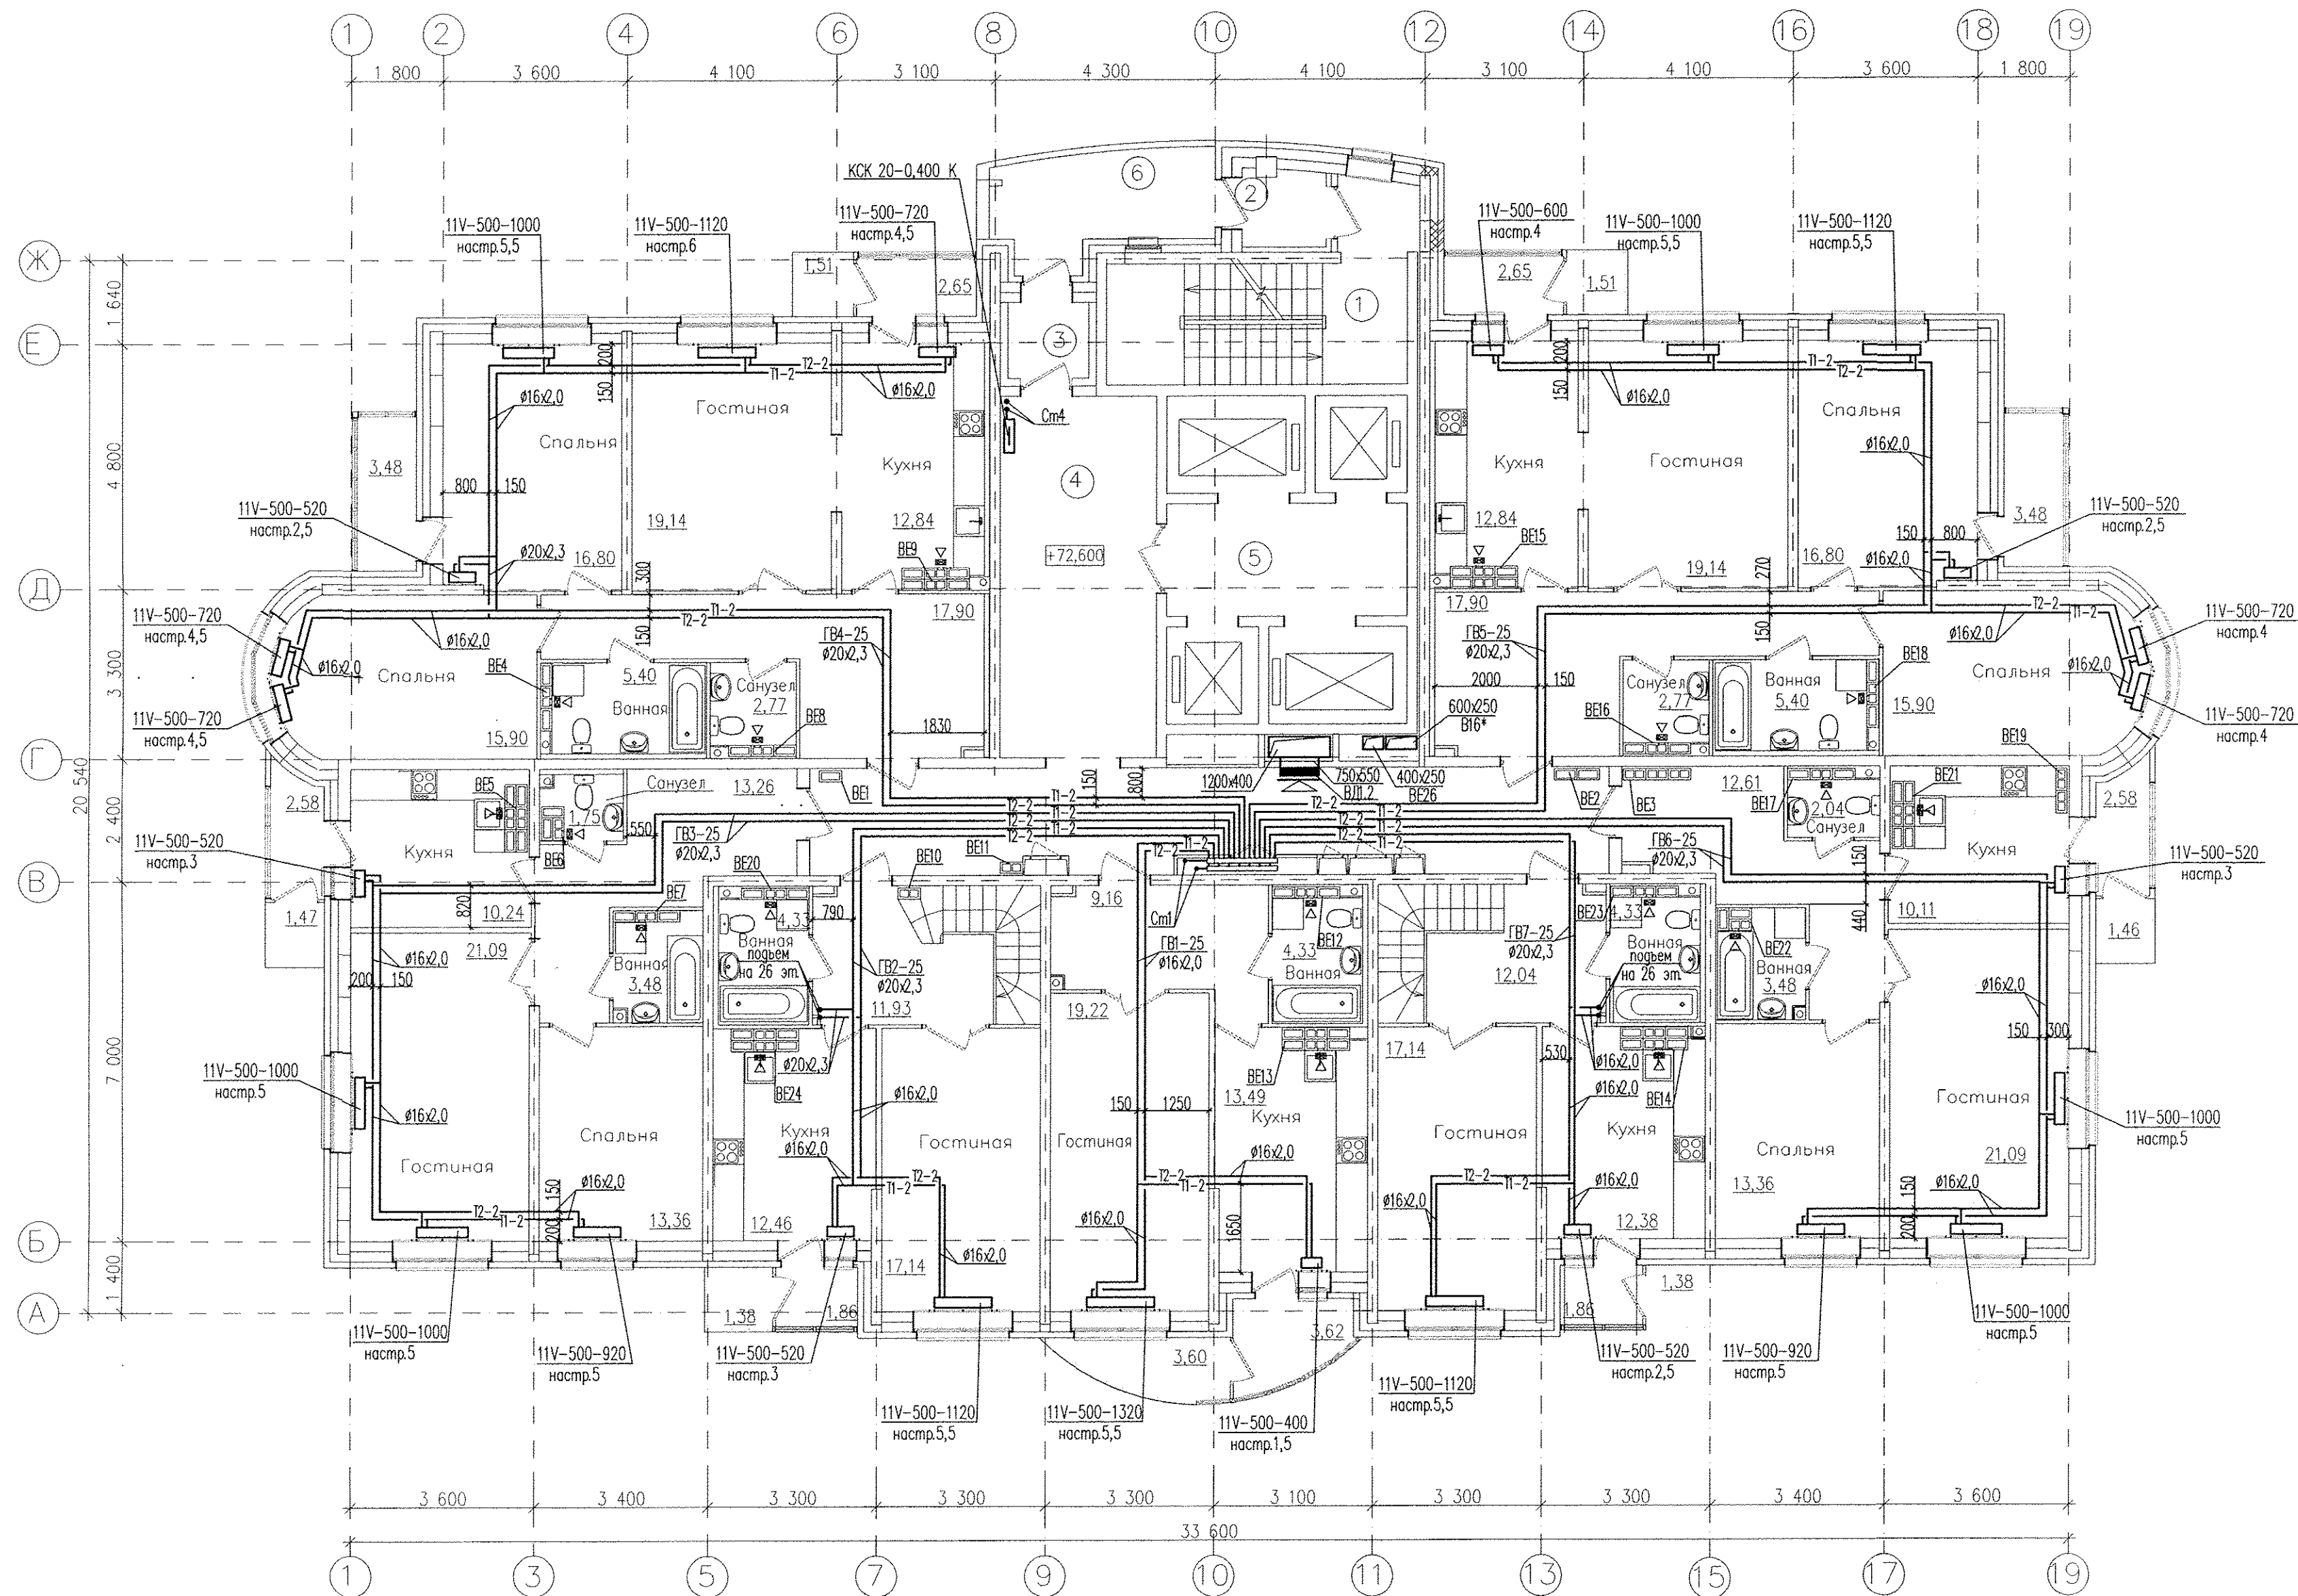

Примечание:

1. В вентканалах установить бытовые вентиляторы
2. Система с * относится к магазину. Воздуховоды, расположенные в жилом доме, учтены в данном комплекте чертежей

						АПУ2-126.1-09-05-0В		
						Многоэтажные жилые дома с нежилыми помещениями, встроенным детским садом, подземной автостоянкой в границах улиц 8 Марта-Авиационной-Союзной-Циолковского в Чкаловском районе г. Екатеринбурга 2 очередь строительства		
						Жилой дом N9 с офисами и встроенно-пристроенными магазинами Пусковой комплекс 5		
						Стадия	Лист	Листов
						Р	8	
						3АО "Корпорация "Атомстройкомплекс"		
Гл. спец.	Ашихмин		05.14			План 25 этажа		
Н. контр.	Рыжкова		05.14					
Проверил	Ашихмин		05.14					
Разработал	Сморяго		05.14					

КОПИРОВАЛ

ФОРМАТ А2

Инв.№ подл.	Подп. и дата	Взам. инв. N