


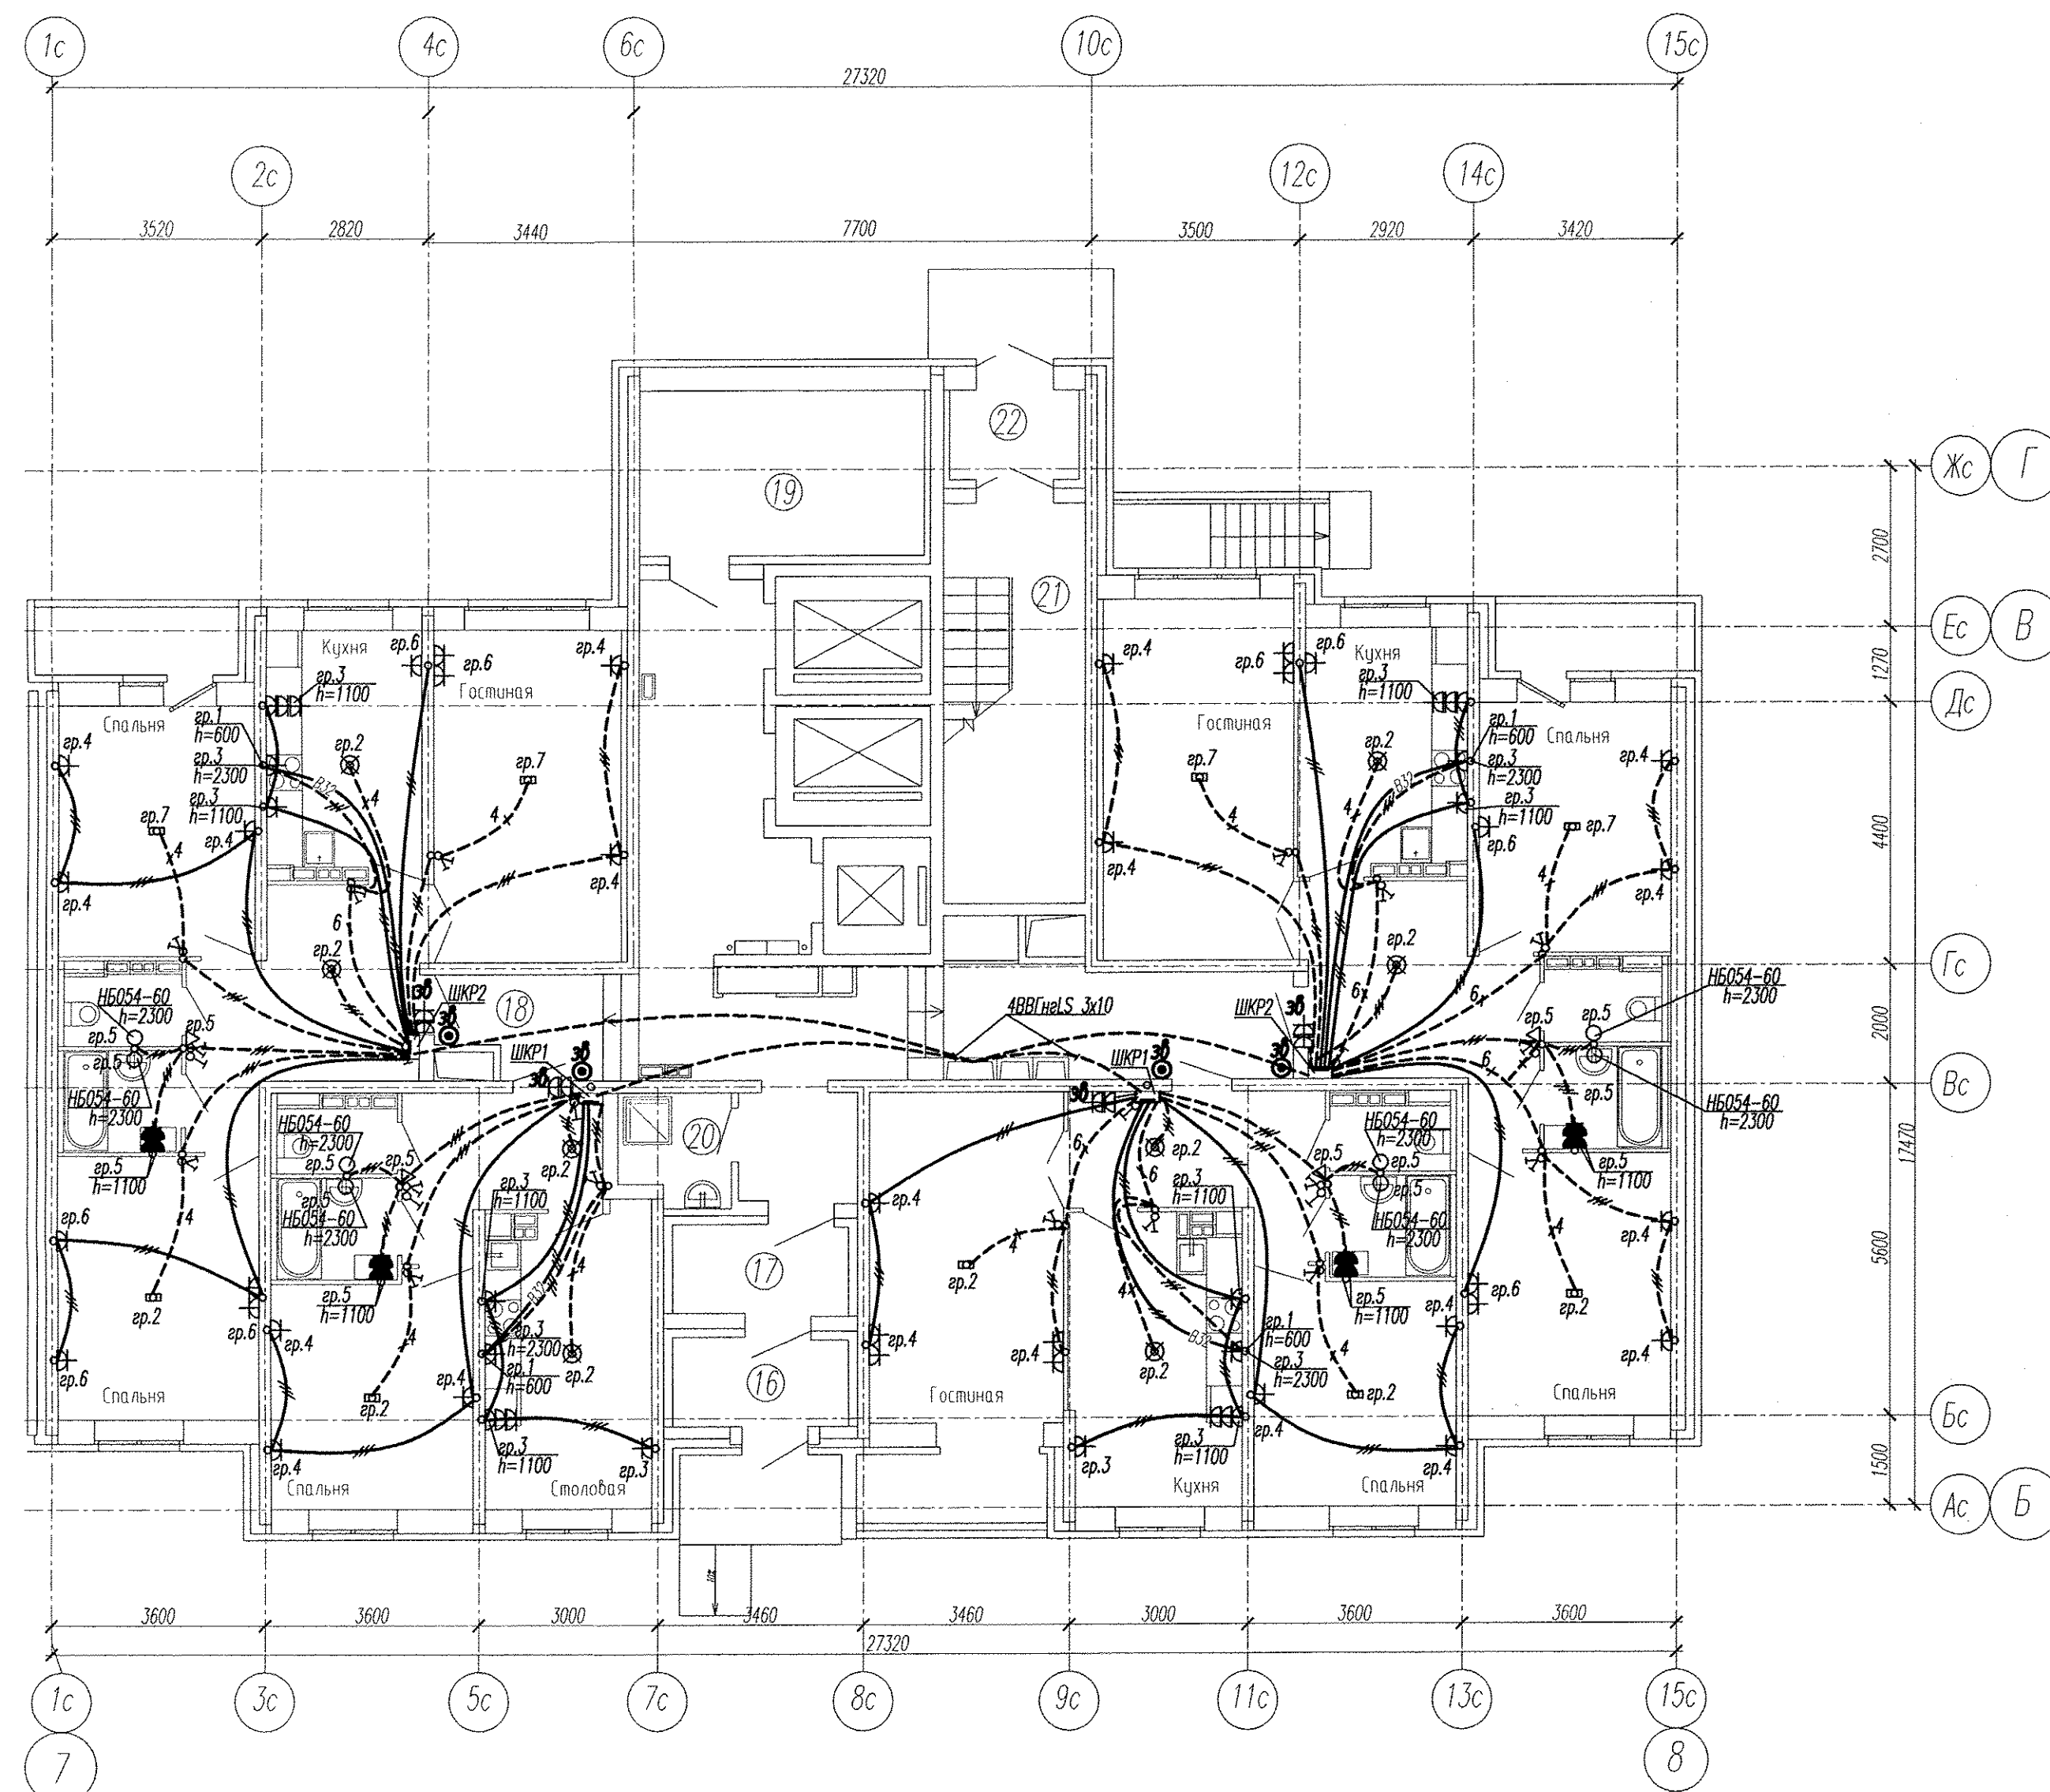

Экспликация помещений			
Продолжение			
Номер поме-	Наименование	Площадь, м2	Кат. поме- щения
Жилой дом N1			
Секция в осях 7-8			
16	Тамбур	4,30	
17	Тамбур	4,43	
18	Коридор	42,84	
19	Электрощитовая	13,25	Г
20	Помещение уборочного инвентаря	3,43	
21	Лестничная клетка	16,13	
22	Тамбур	3,27	

Примечание

Эл.питание квартир предусматривать от щита этажного до квартирного открыто за подвесным потолком. Питание квартир предусмотрено однофазное кабелем ВВГнгLS 3х10.

Сети проложить проводом ПВ в виниловых трубах в монолитных конструкциях перекрытий пола и потолка, а также кабелем ВВГнгLS по перегородкам в штрабах под слоем штукатурки.

В квартирах высота установки от уровня чистого пола

выключатели — 1100 мм;

штепсельные розетки кухни и санузлов — 1100 мм;

штепсельные розетки комнат — 300 мм;

настенный патрон (Δ) — 2300 мм;

В квартирах максимально размещать электроустановочные приборы на прикладках квартирных щитков (розетка, выключатель, розетка для звонка).

выключатель — 800 мм;

штепсельная розетка для звонка на высоте 200 мм от потолка;

штепсельная розетка коридора — 300 мм от чистого пола.

Инв. N подл. Подпись и дата Взам. инв. N

						АПУ2-141-01-01-ЭЛ			
						Жилые дома со встроенным дошкольным образовательным учреждением, подземной автостоянкой в границах улиц Аптекарская - Ферганская - Агрономическая в Чкаловском районе г.Екатеринбурга.			
1	1	-	203-15	03.15					
Изм.	Кол.уч.	Лист	№ док.	Подпись	Дата				
						Жилой дом №1 в осях 7-8.		Стадия	Лист
						1 очередь		Р	14
Гл. спец	Гонтаренко			11.14					
Провер.	Завьялова			11.14					
Разраб.	Губашова			11.14					
						План 1 этажа. Расположение сетей электрооборудования квартир		3АО "Корпорация "Атомстройкомплекс"	
						Копировал		Формат А2	