
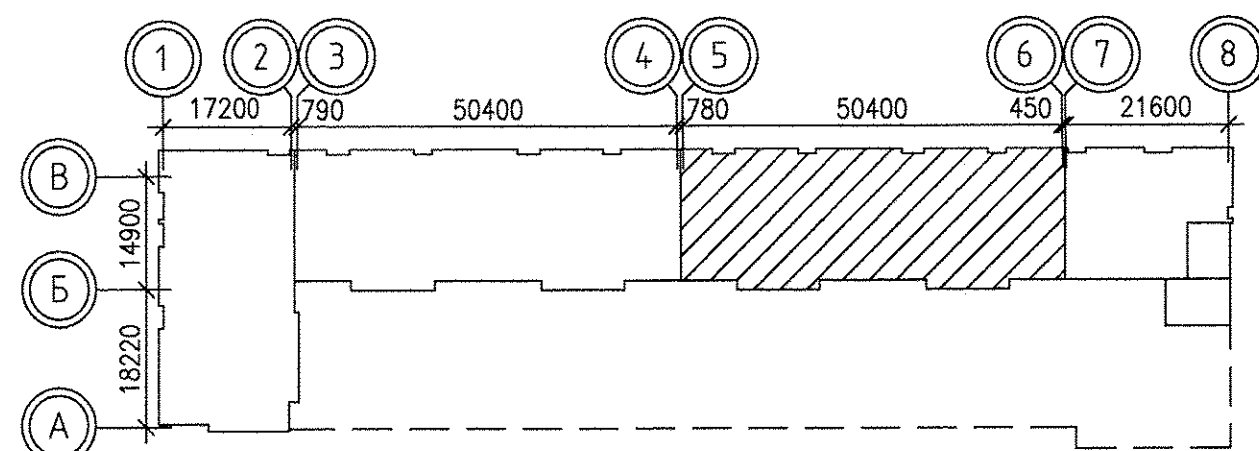
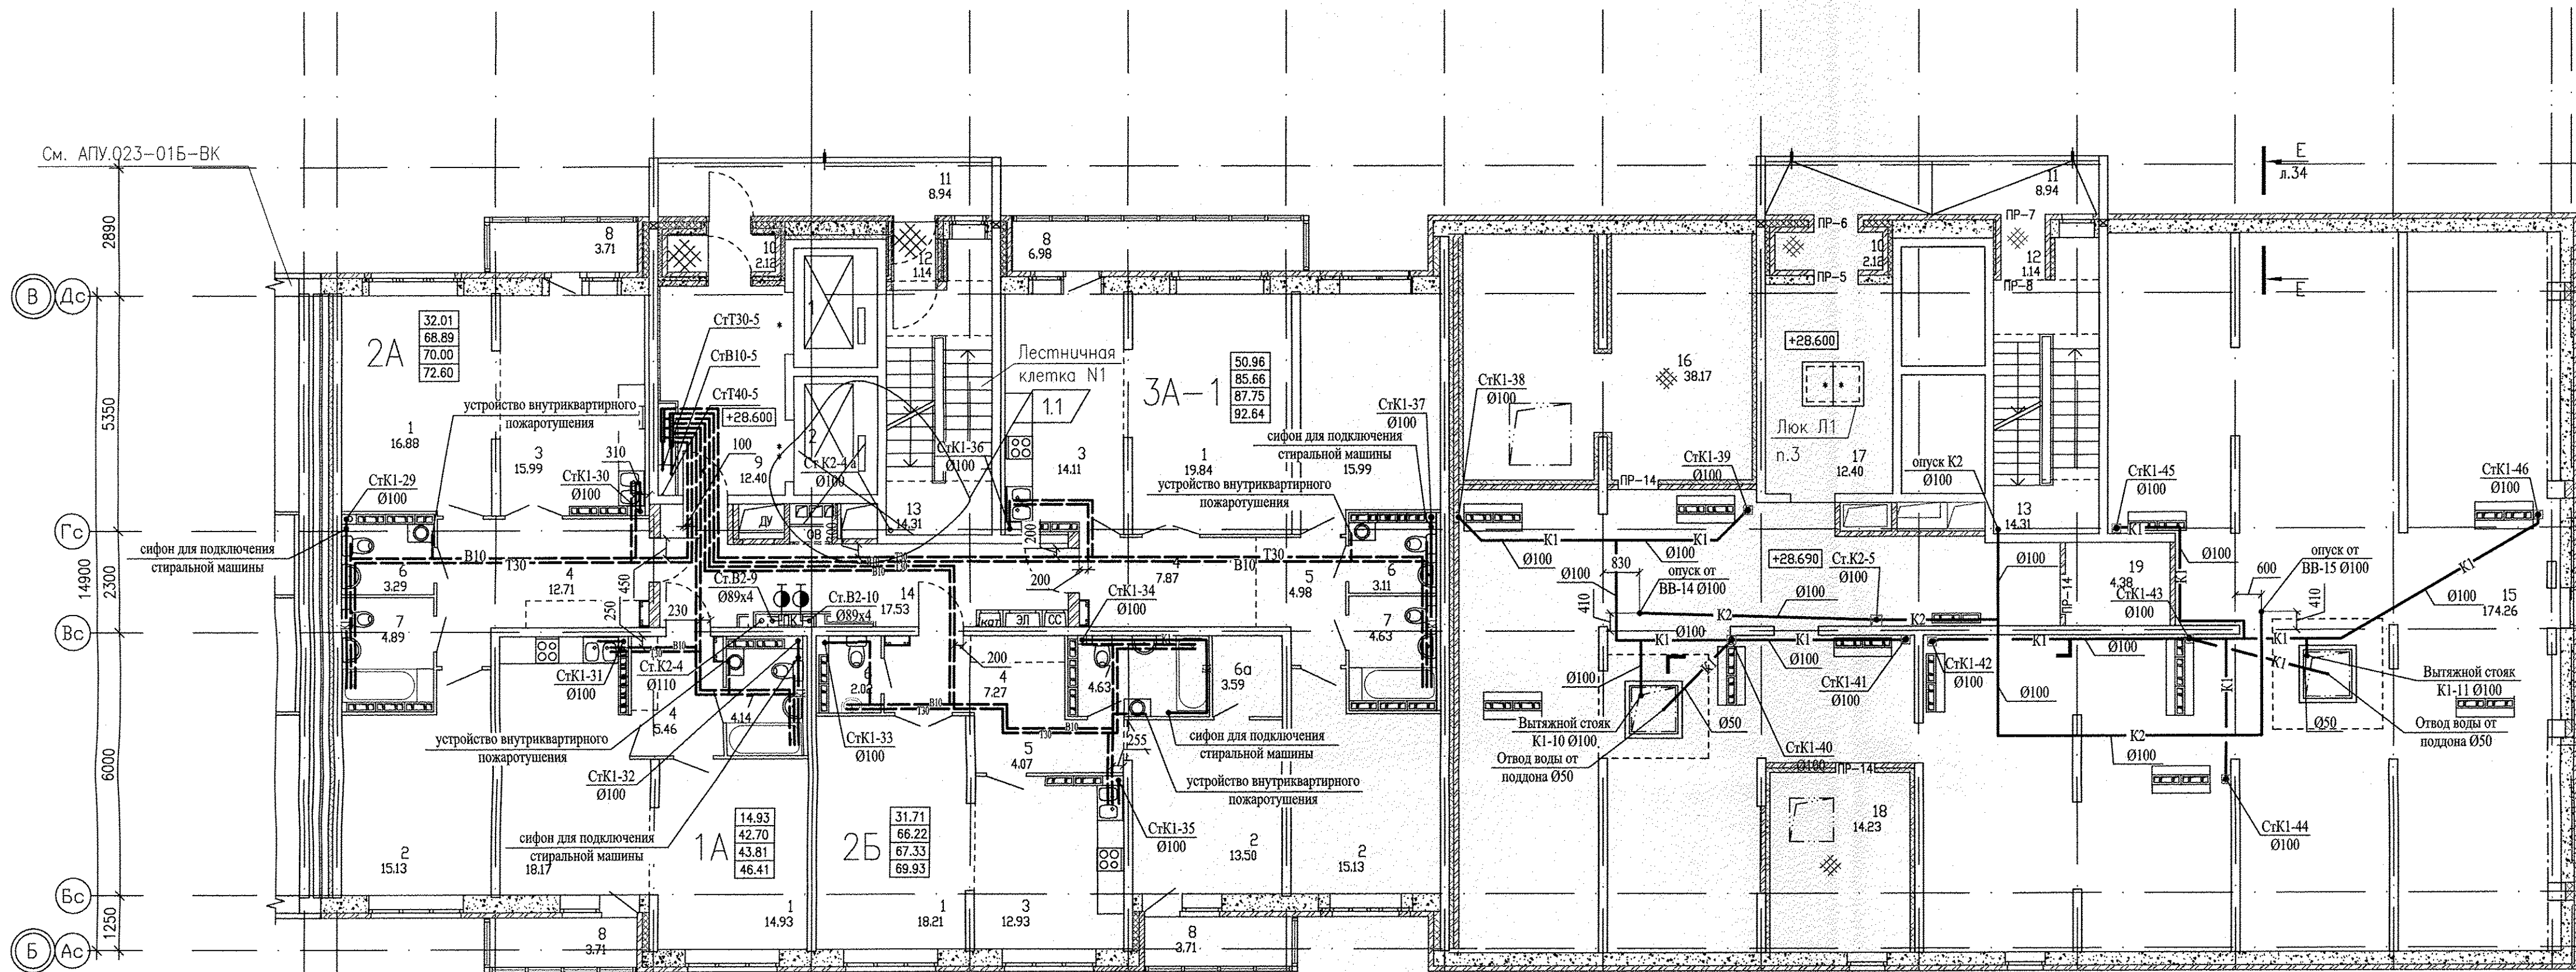
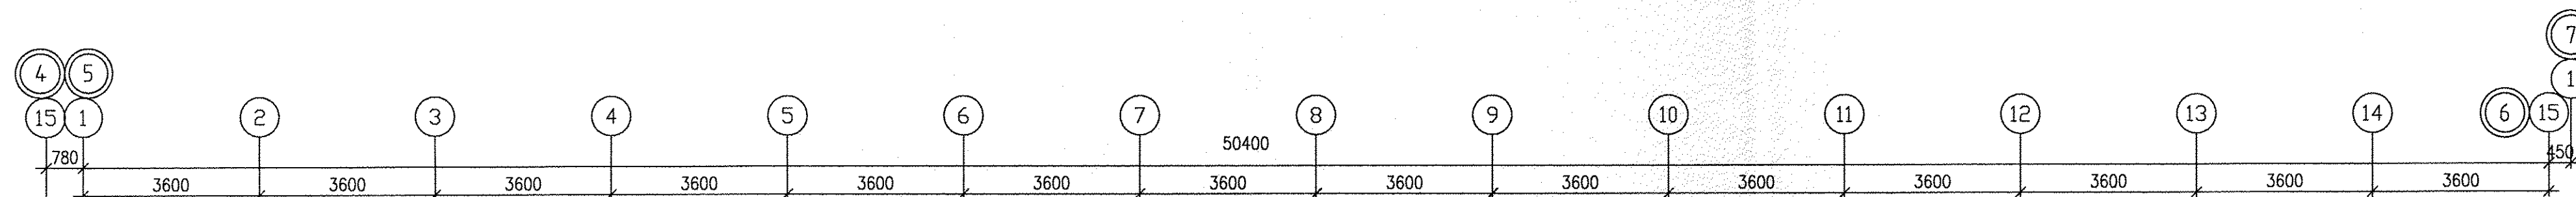


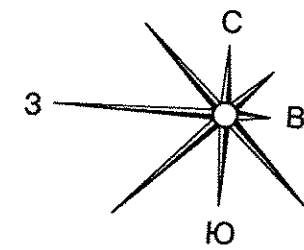

ЭКСПЛИКАЦИЯ ПОМЕЩЕНИЙ

Номер помещения	Наименование	Площадь, м2	Кат. помещения
Помещения квартир			
1	Гостиная	69.86	
2	Спальня	59.75	
3	Кухня	61.20	
4	Прихожая	33.31	
5	Коридор	9.05	
6	Санузел	8.42	
6а	Гардеробная	3.59	
7	Ванная	18.29	
8	Балкон	18.11	
Итого:		281.58	
Общедомовые помещения			
9	Лифтовой холл	12.40	
10	Тамбур	4.24	
11	Переходная лоджия	17.88	
12	Тамбур	2.28	
13	Лестничная клетка	28.62	
14	Коридор	17.53	
15	Техчердак	255.92	
16	Венткамера подпора	38.17	
17	Коридор	12.40	
18	Венткамера притока	14.23	
19	Электрощитовая	4.38	Д
Итого:		408.05	

- Лифты N1 рассчитан на перевозку пожарных подразделений.
- Двери, обозначенные * – противопожарные с пределом огнестойкости EI 30, ** – противопожарные с пределом огнестойкости EI 60.

						АП.023-01В-ВК		
1	1	-	47-15		03.15	Жилой дом со встроенно-пристроенными помещениями общественного назначения, подземно-наземным паркингом по ул. Индустрии, 104 в Орджоникидзевском районе г. Екатеринбург		
Изм.	Кол.уч.	Лист	№ док	Подпись	Дата			
13-10-этажная блок-секция 1В						Стадия	Лист	Листов
						Р	6	
Глав. спец.	Решетникова			09.14		План 10 этажа. М1:100		
Проверил	Решетникова			09.14				
Разработал	Прахова			09.14				
						АО КОРПОРАЦИЯ АТОМСТРОЙКОМПЛЕКС		