
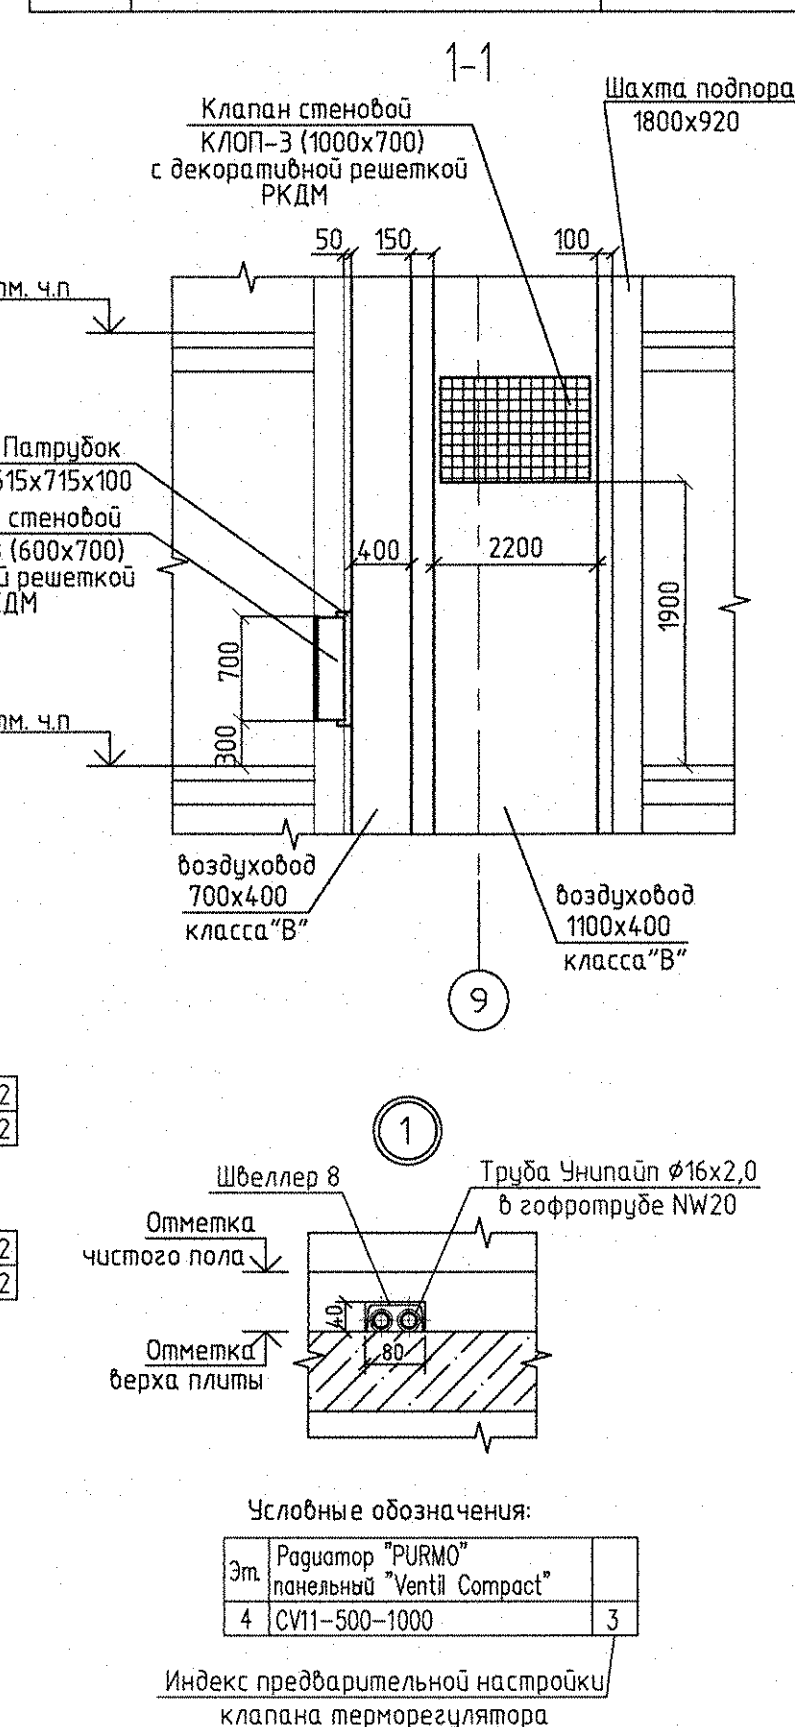


Экспликация помещений

Номер помещения	Наименование	Площадь м2	Кат. помещения
Помещения квартир			
1	Гостиная	27,71	
2	Спальня	152,67	
3	Кухня-столовая	131,86	
4	Прихожая	57,56	
5	Коридор	11,67	
6	Санузел	2,37	
7	Ванная	31,82	
7а	Душевая	5,91	
8	Балкон	24,89	
9	Встроенный шкаф	8,0	
9а	Хозкомната	9,58	
Итого по жилой части:		461,25	
Общедомовые помещения			
11	Лестничная клетка	16,35	
12	Тамбур	3,18	
13	Межквартирный этажный коридор	62,83	
14	Лифтовой холл	8,62	
Итого (общедомовые помещения):		90,56	

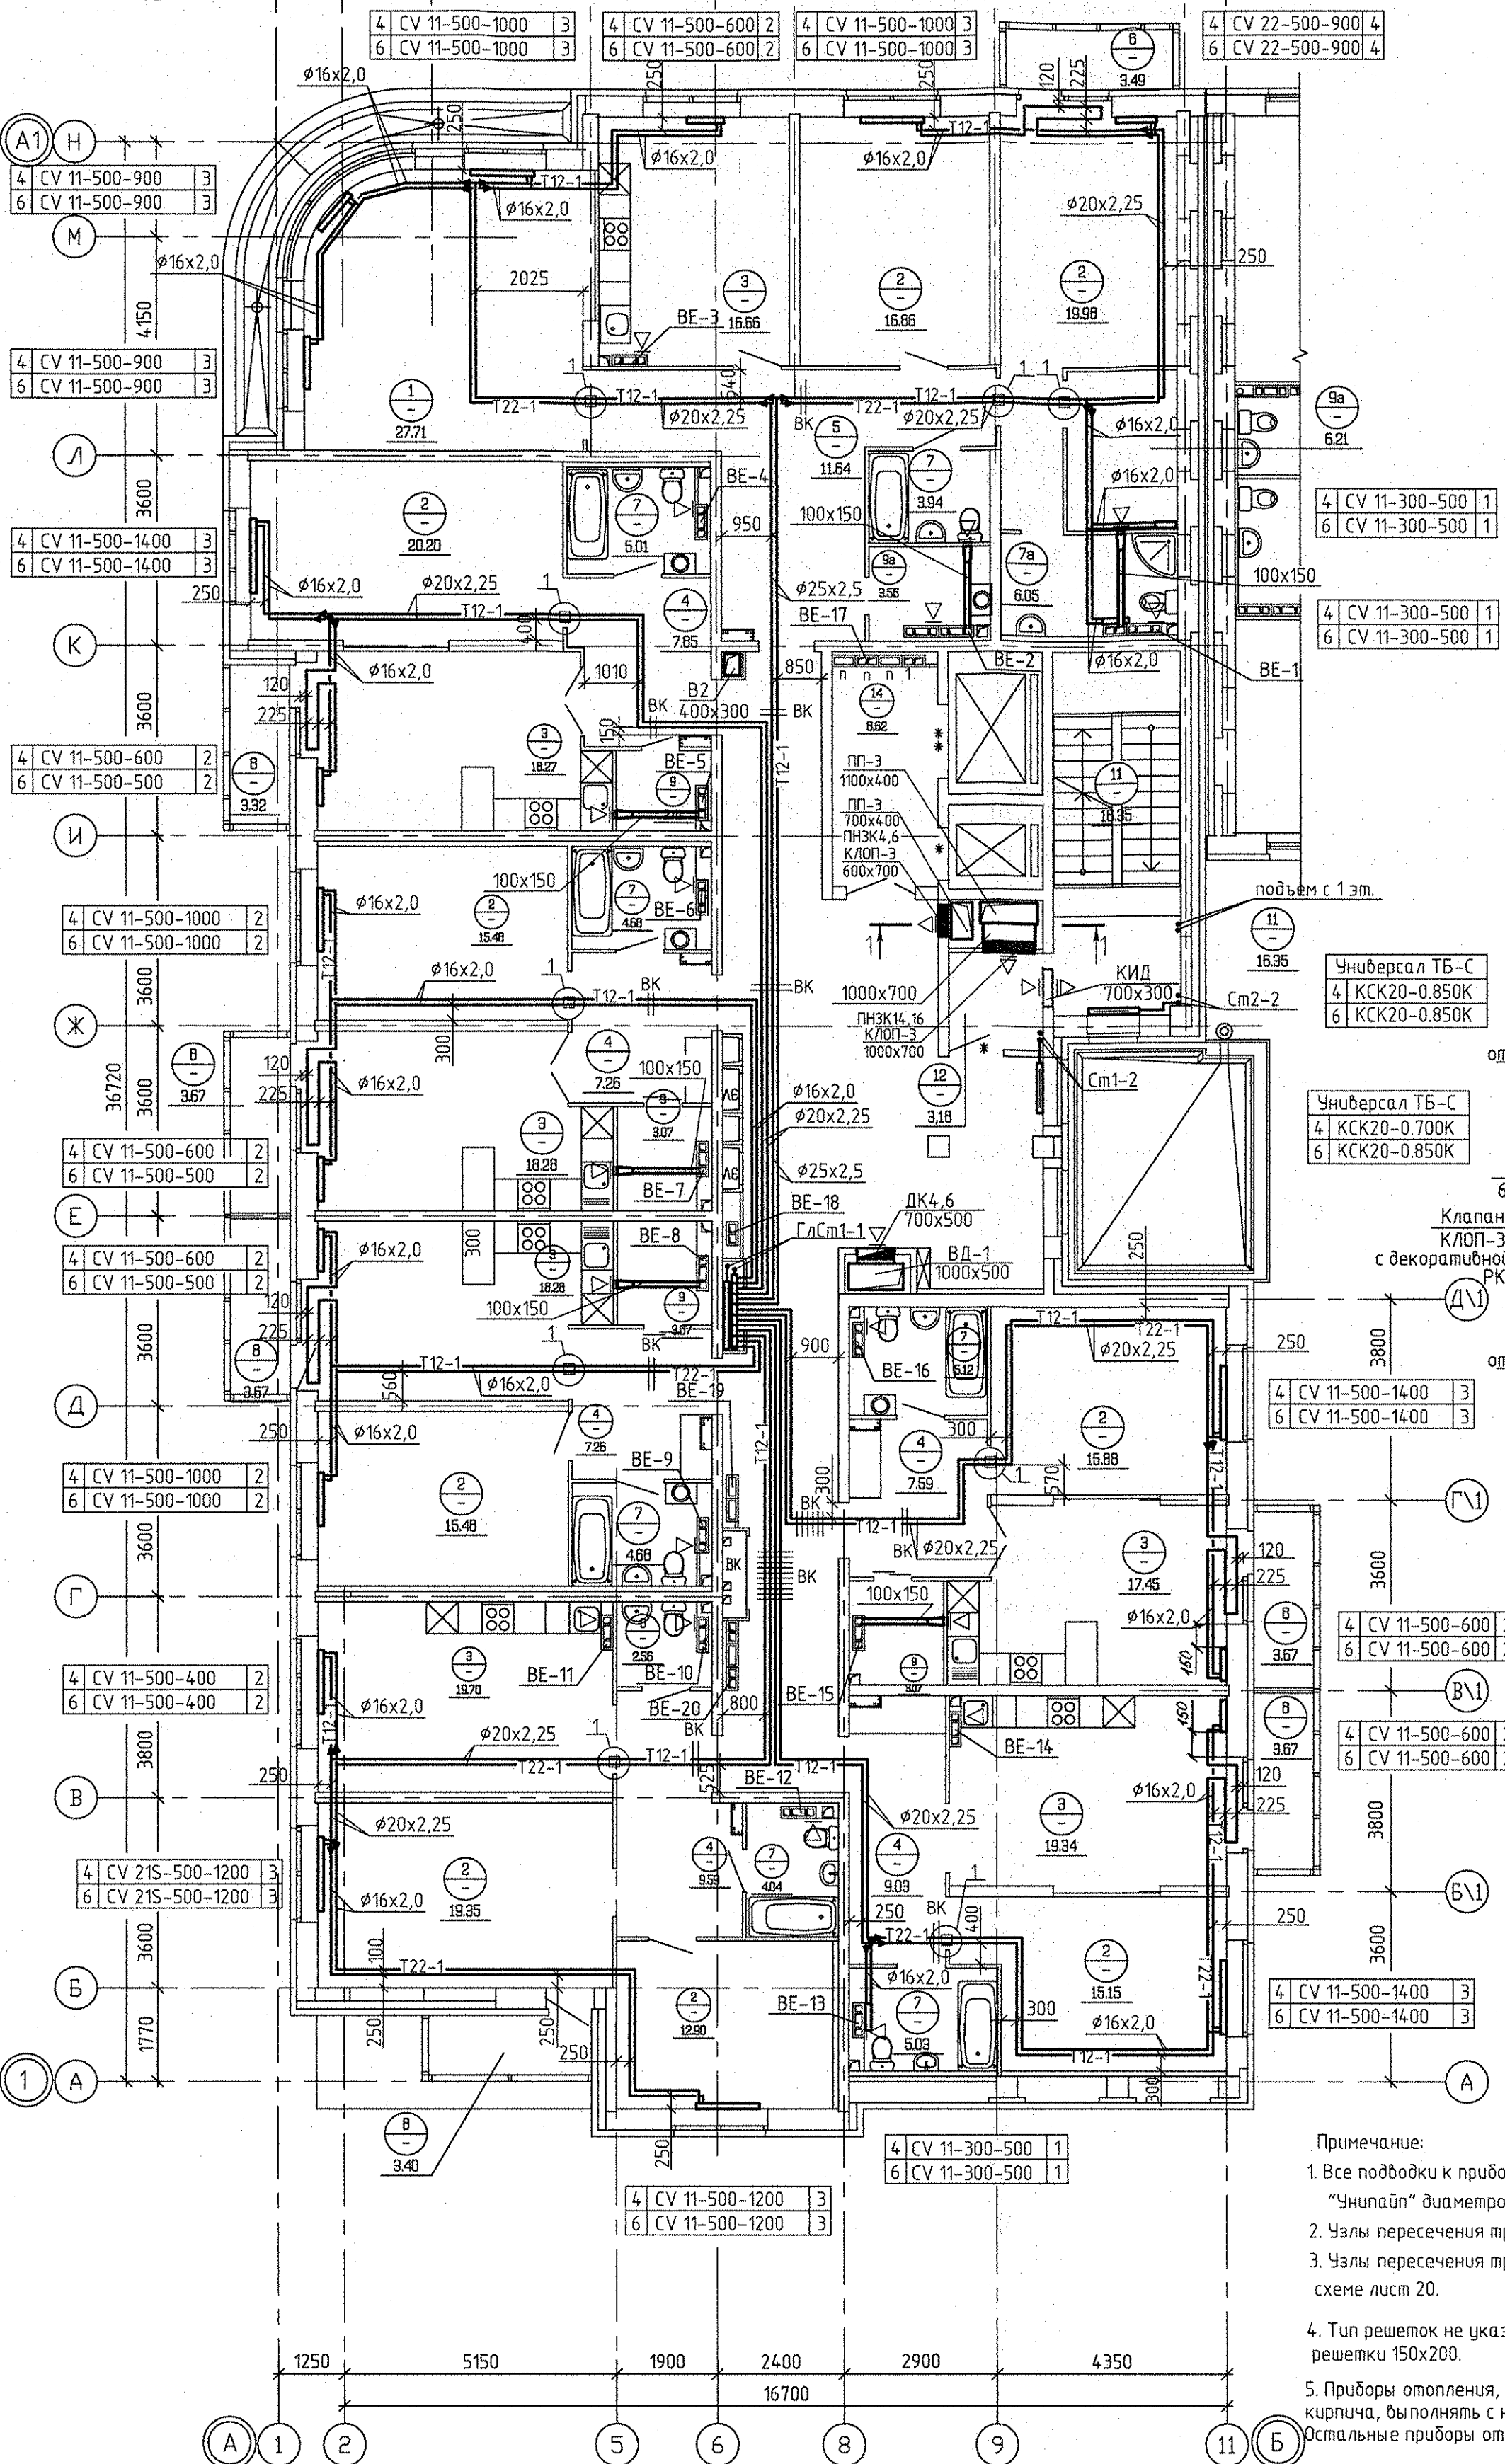

Примечание:

- Все подводы к приборам отопления "Ригмо" выполнять трубой металлопластиковой "Унипайп" диаметром 16х2,0 мм.
 - Узлы пересечения трубопроводов отопления и водоснабжения см. на схеме лист 19.
 - Узлы пересечения трубопроводов отопления при поворотах и отбоях см. на схеме лист 20.
 - Тип решеток не указанных на плане принять регулируемые вентиляционные решетки 150х200.
 - Приборы отопления, установленные у вентблоков и внутренних стен из силикатного кирпича, должны опираться на нижний прямой подсоединением из пола.
- Остальные приборы отопления выполнять с нижним угловым подсоединением.

АПУ.030-02А-0В

Жилой комплекс со встроенно-пристроенными объектами общественного назначения, подземной, наземной автостоянками и трансформаторными подстанциями в квартале улиц Иришской-Раевского-Блохера-Данилы Зверева в Кировском районе г. Екатеринбурга

II этап строительства.

11 - 12-этажная блок-секция

План 4,6 этажа

СТАДИЯ ЛИСТ ЛИСТОВ

Р В

АО КОРПОРАЦИЯ АТОМСТРОЙКОМПЛЕКС

Формат А2