


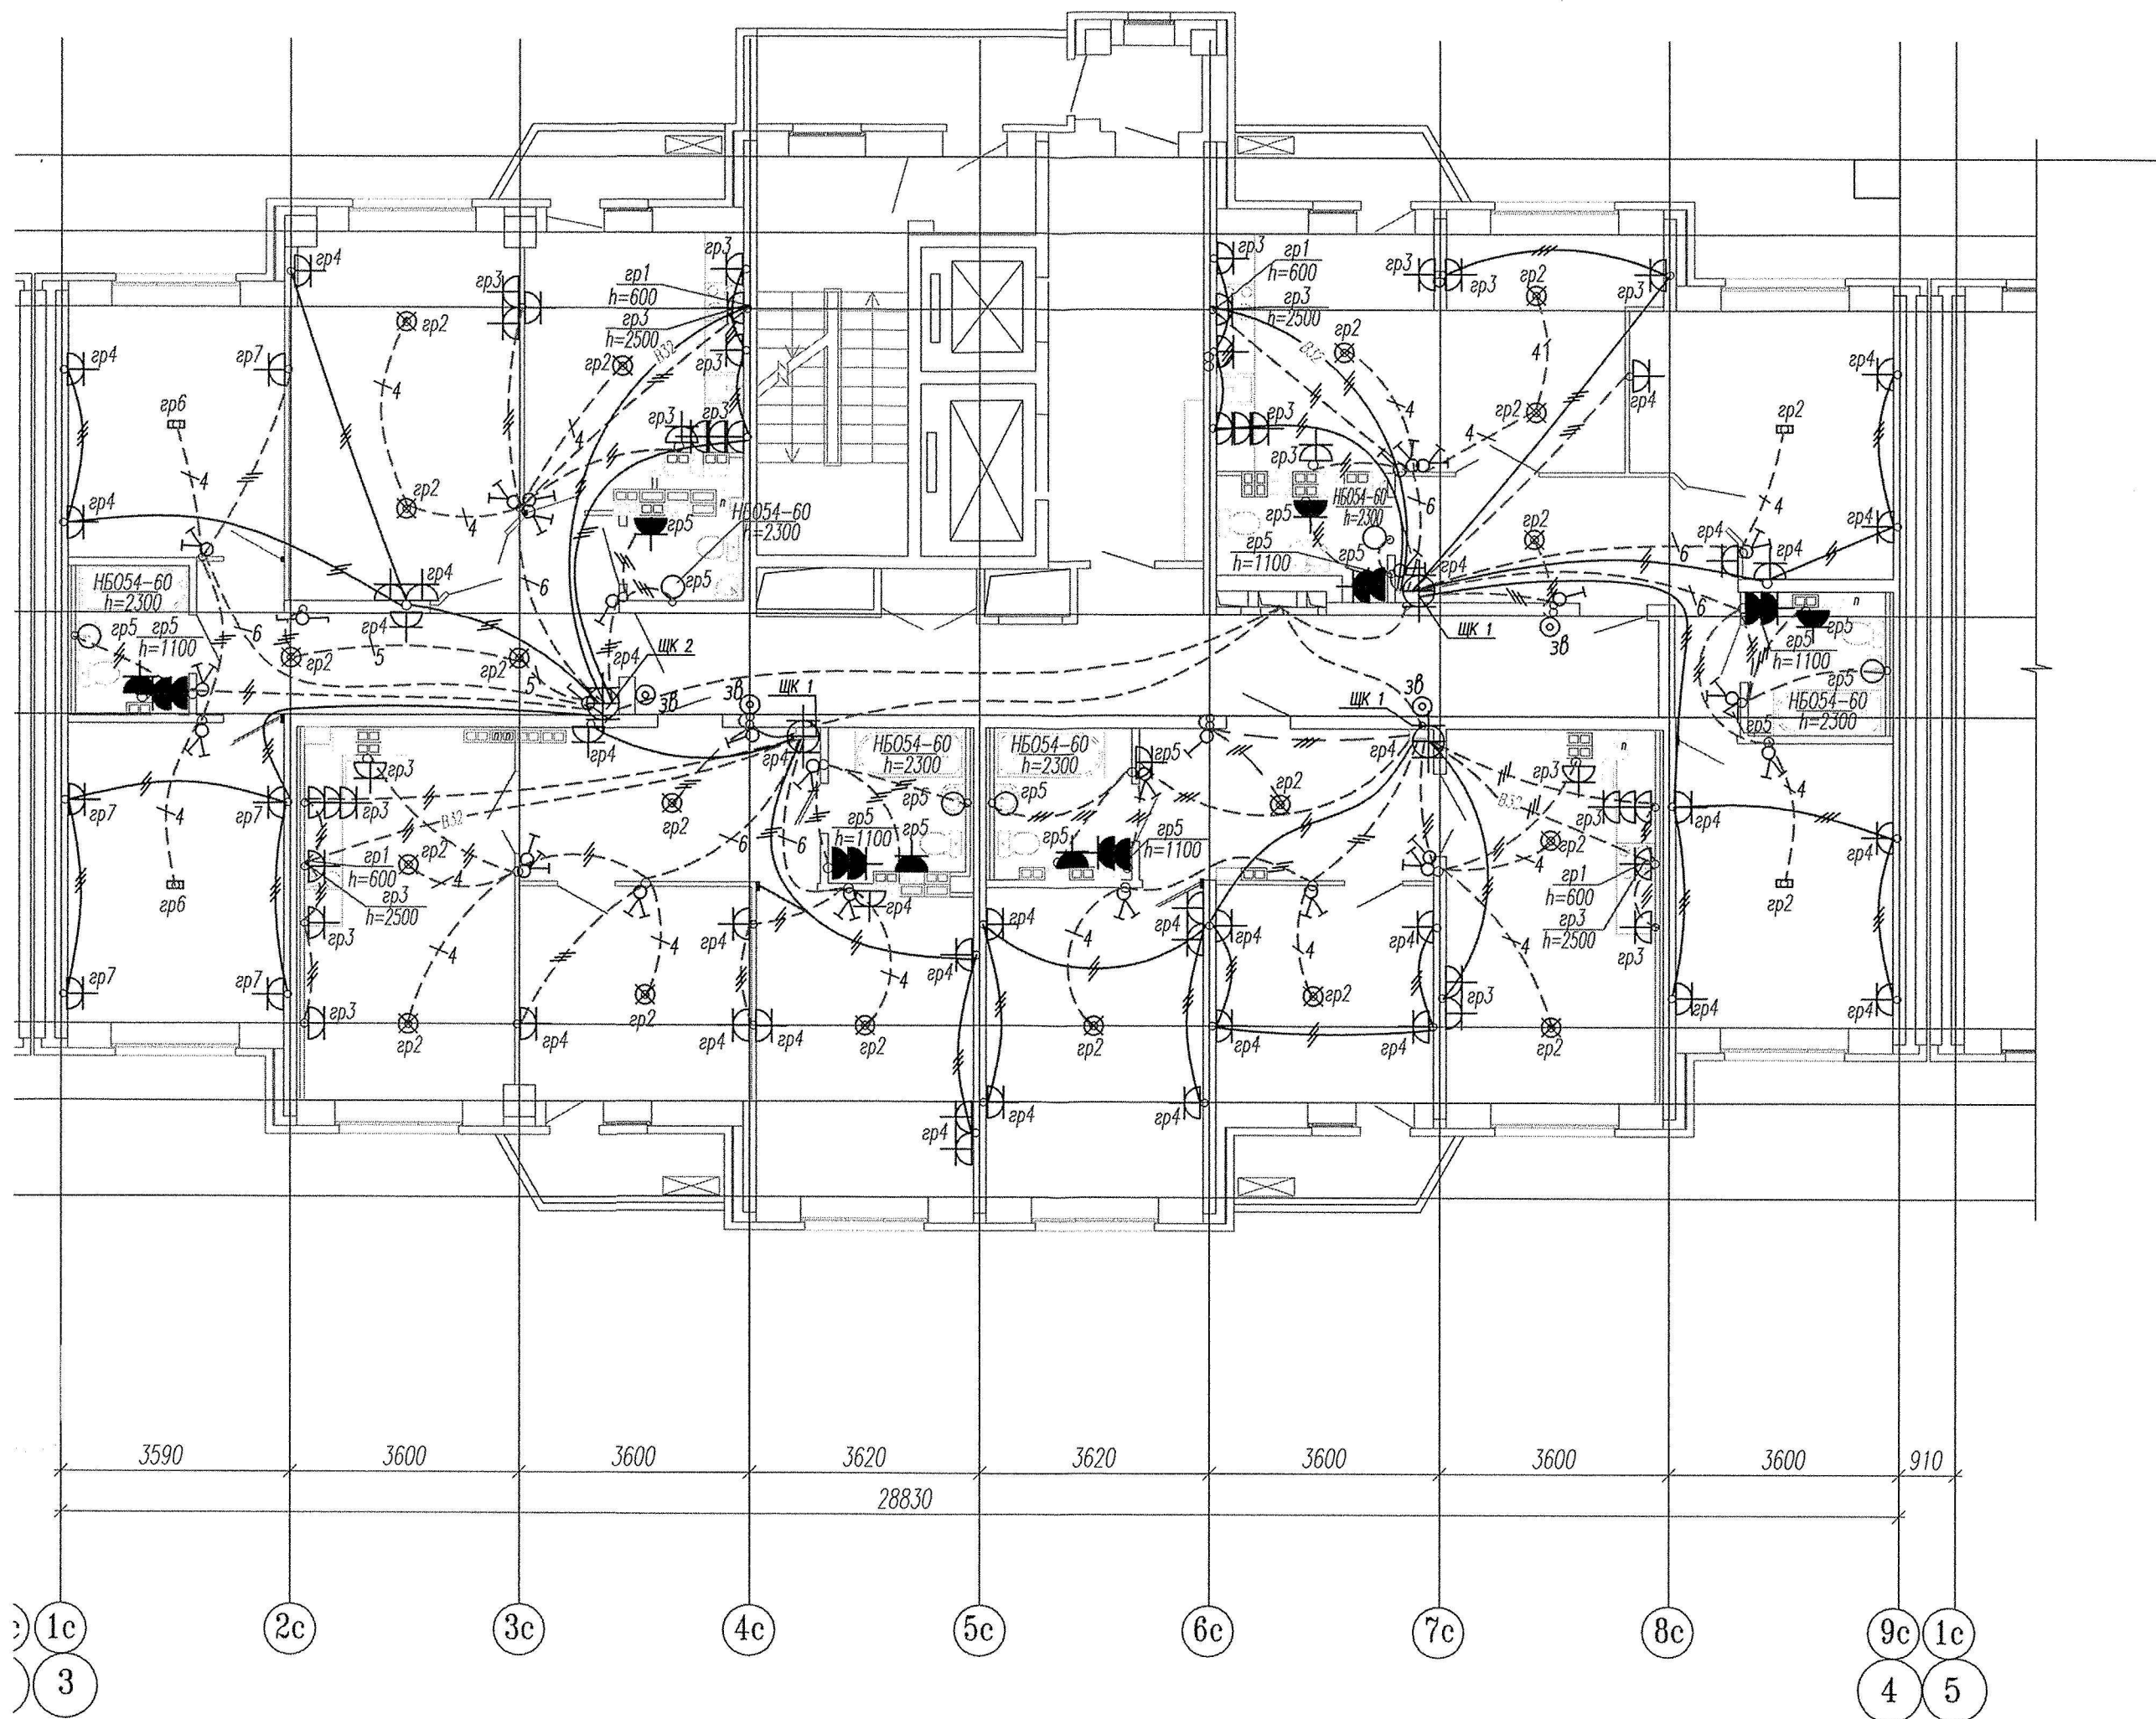

Примечание

Эл.питание квартир предусматривать от щита этажного до квартирного открыто за подвесным потолком. Питание квартир предусмотрено однофазное кабелем ВВГнгLS 3x10. Сети проложить проводом ПВ в виниловых трубах в монолитных конструкциях перекрытий пола и потолка, а также кабелем ВВГнг по перегородкам в штробах под

В квартирах высота установки от уровня чистого пола

выключатели – 800мм;

штепсельные розетки кухни и санузлов – 1100мм;

штепсельные розетки комнат – 300мм;

настенный патрон (Δ) – 2300мм;

В квартирах максимально размещать электроустановочные приборы на прикладках квартирных щитков (розетка, выключатель, розетка для звонка).

выключатель – 800мм;

штепсельная розетка для звонка на высоте 200мм от потолка;

штепсельная розетка коридора – 300мм от чистого пола.

СДП.001-03А-ЭЛ.1						
Многоэтажные жилые дома с нежилыми помещениями, встроенными детскими дошкольными учреждениями и подземными паркингами по ул. Машинная – Луганская в Октябрьском районе г. Екатеринбурга						
Изм.	Кол.уч.	Лист	№ док.	Подпись	Дата	
Жилой дом №3А Секция в осях 3-4					Стадия	Лист
					Р	16
План 12-13 этажа. Расположение сетей электрооборудования квартир					000	
Разраб. Горбовский					"Синара-Девелопмент-Проект"	
11.14					Формат А2	

Инв. № подл.	Подпись и дата	Взам. инв. №