


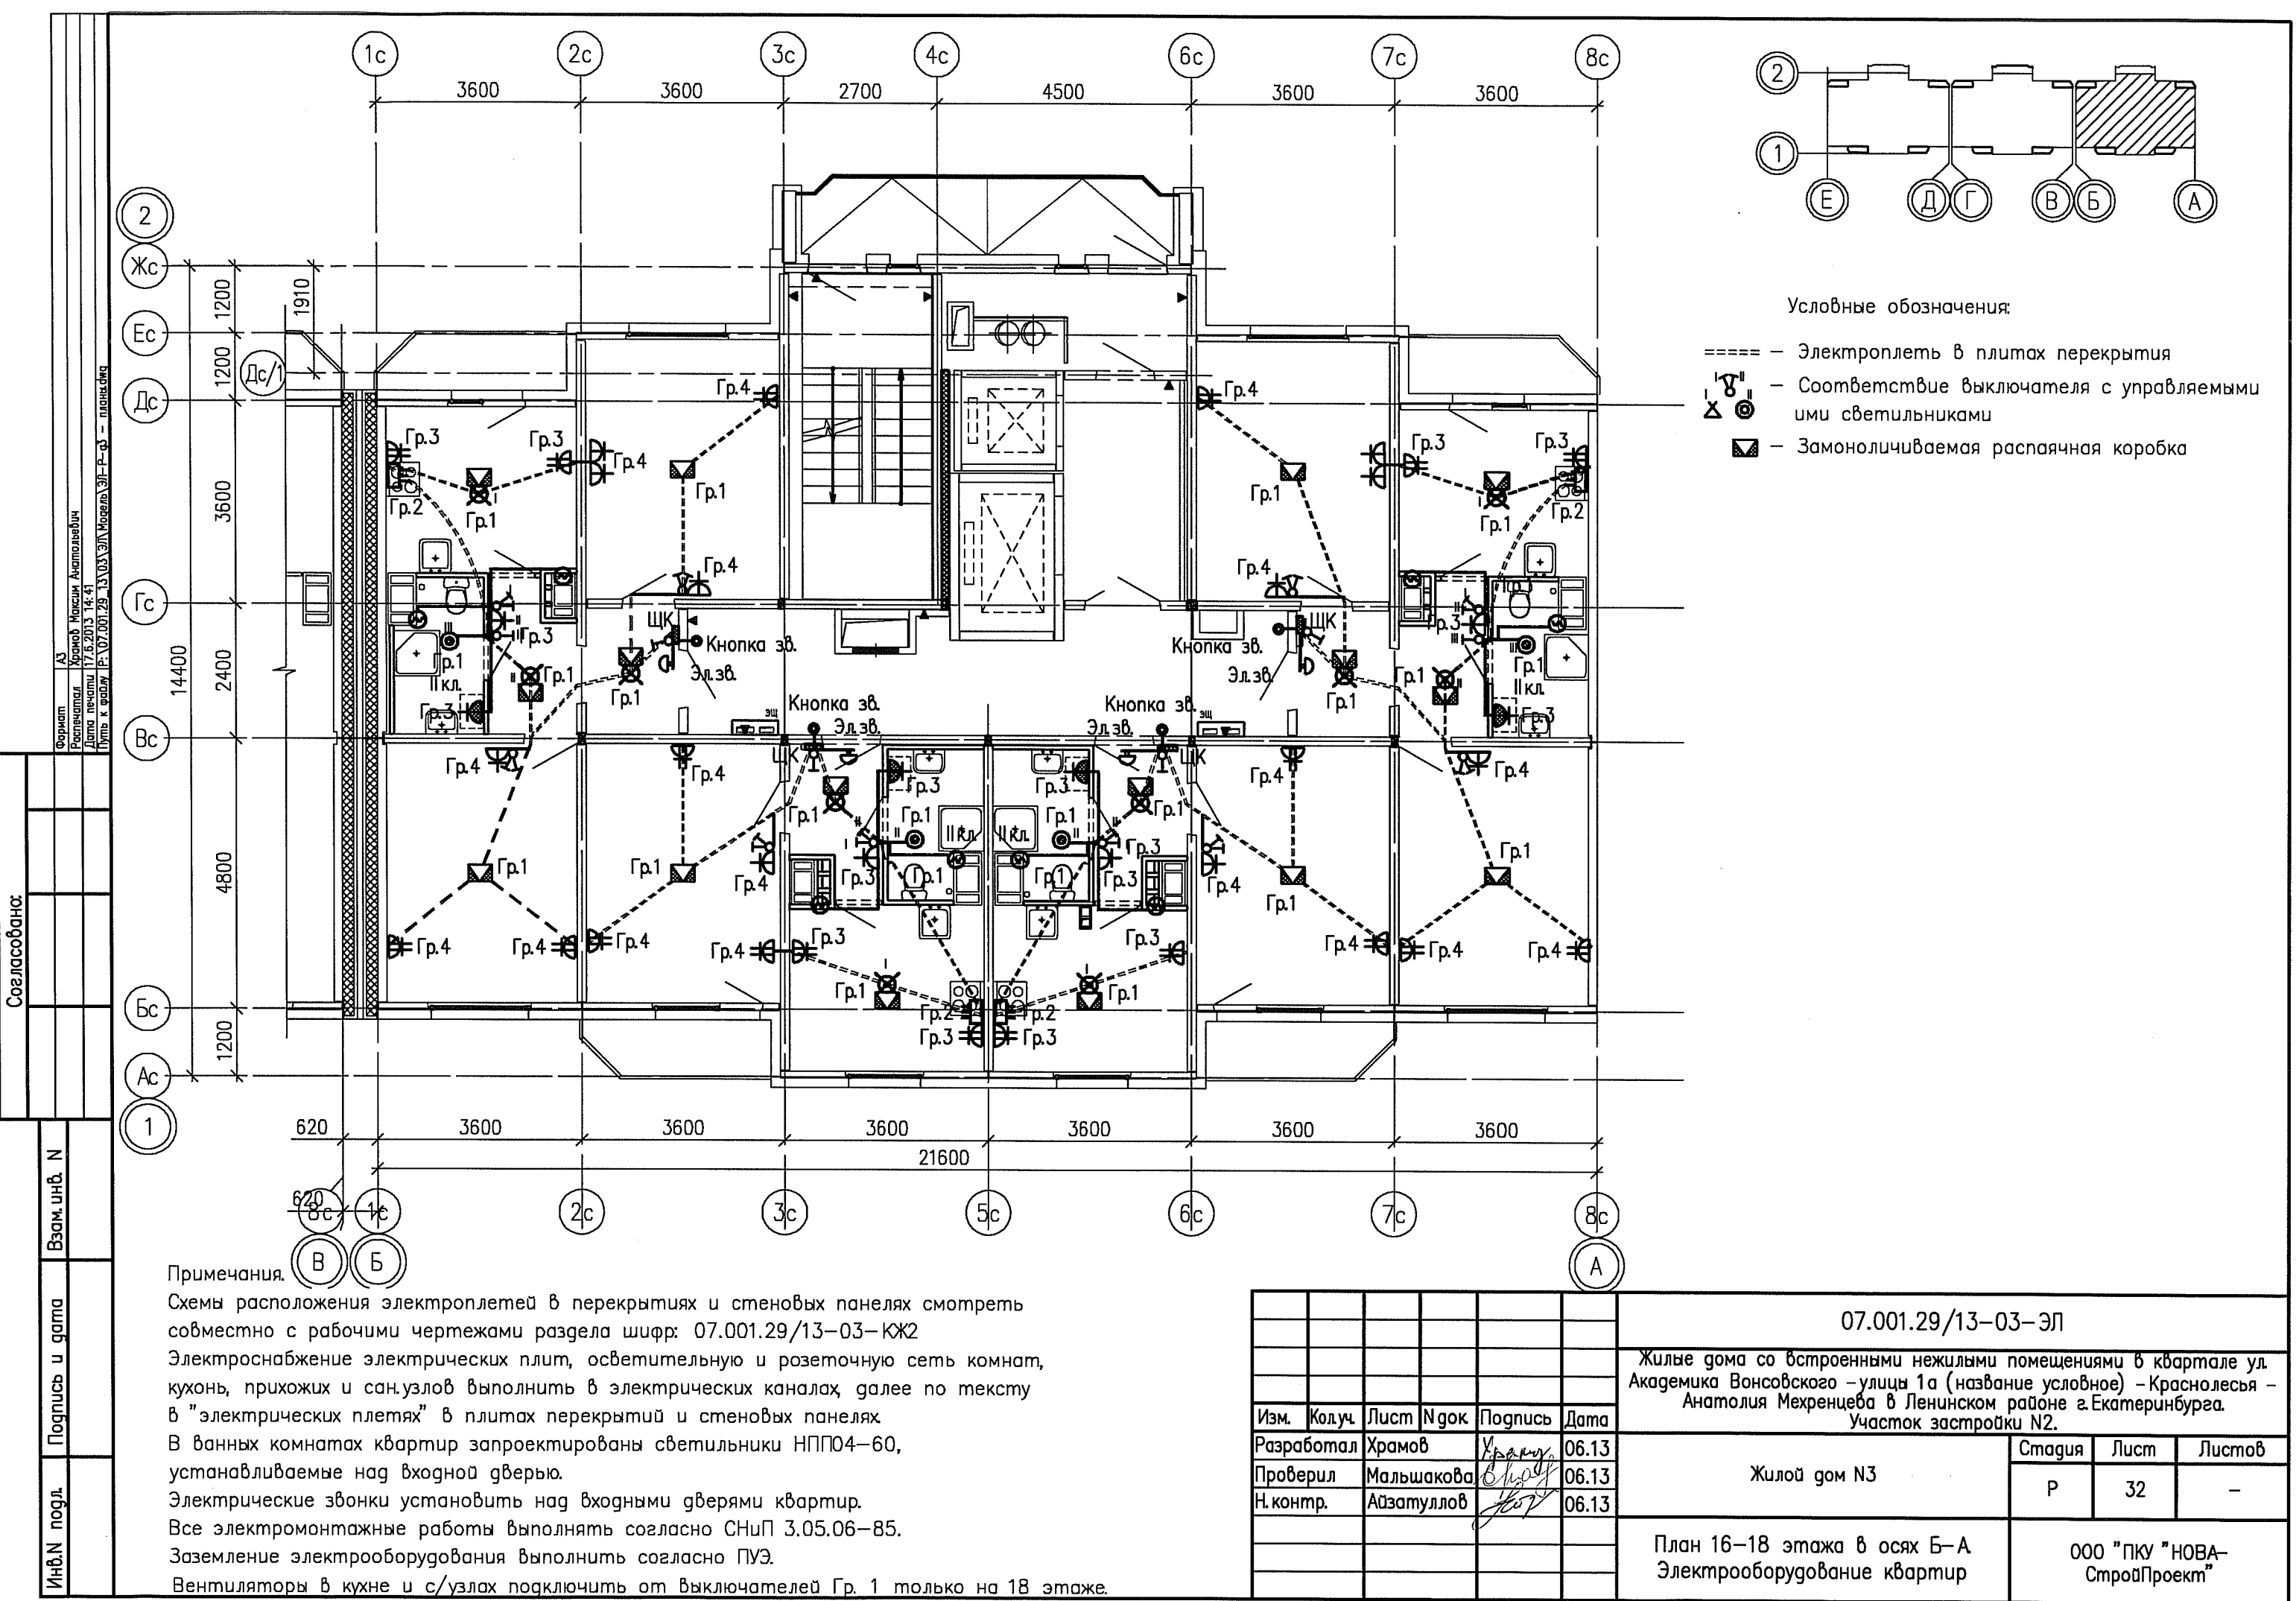

- Условные обозначения:
- ===== — Электроплеть в плитах перекрытия
 - ⌘ — Соответствие выключателя с управляемыми имми светильниками
 - ⬡ — Замоноличиваемая распаячная коробка

Примечания.

Схемы расположения электроплетей в перекрытиях и стеновых панелях смотреть совместно с рабочими чертежами раздела шифр: 07.001.29/13-03-КЖ2

Электроснабжение электрических плит, осветительную и розеточную сеть комнат, кухонь, прихожих и сан.узлов выполнить в электрических каналах, далее по тексту в "электрических плетях" в плитах перекрытий и стеновых панелях

В ваннных комнатах квартир запроектированы светильники НПП04-60, устанавливаемые над входной дверью.

Электрические звонки установить над входными дверями квартир.

Все электромонтажные работы выполнять согласно СНиП 3.05.06-85.

Заземление электрооборудования выполнить согласно ПУЭ.

Вентиляторы в кухне и с/узлах подключить от выключателей Гр. 1 только на 18 этаже.

						07.001.29/13-03-ЭЛ		
						Жилые дома со встроенными нежилыми помещениями в квартале ул. Академика Вонсовского - улицы 1а (название условное) - Краснолесья - Анатолия Мехренцева в Ленинском районе г.Екатеринбурга. Участок застройки N2.		
Изм.	Колуч.	Лист	№ док	Подпись	Дата	Жилой дом N3	Стадия	Лист
Разработал	Храмов	Ухари	06.13				Р	32
Проверил	Мальшакова	Визит	06.13					
Н. контр.	Абзатулло	Жо	06.13			План 16-18 этажа в осях Б-А Электрооборудование квартир		ООО "ПКУ "НОВА-СтройПроект"