


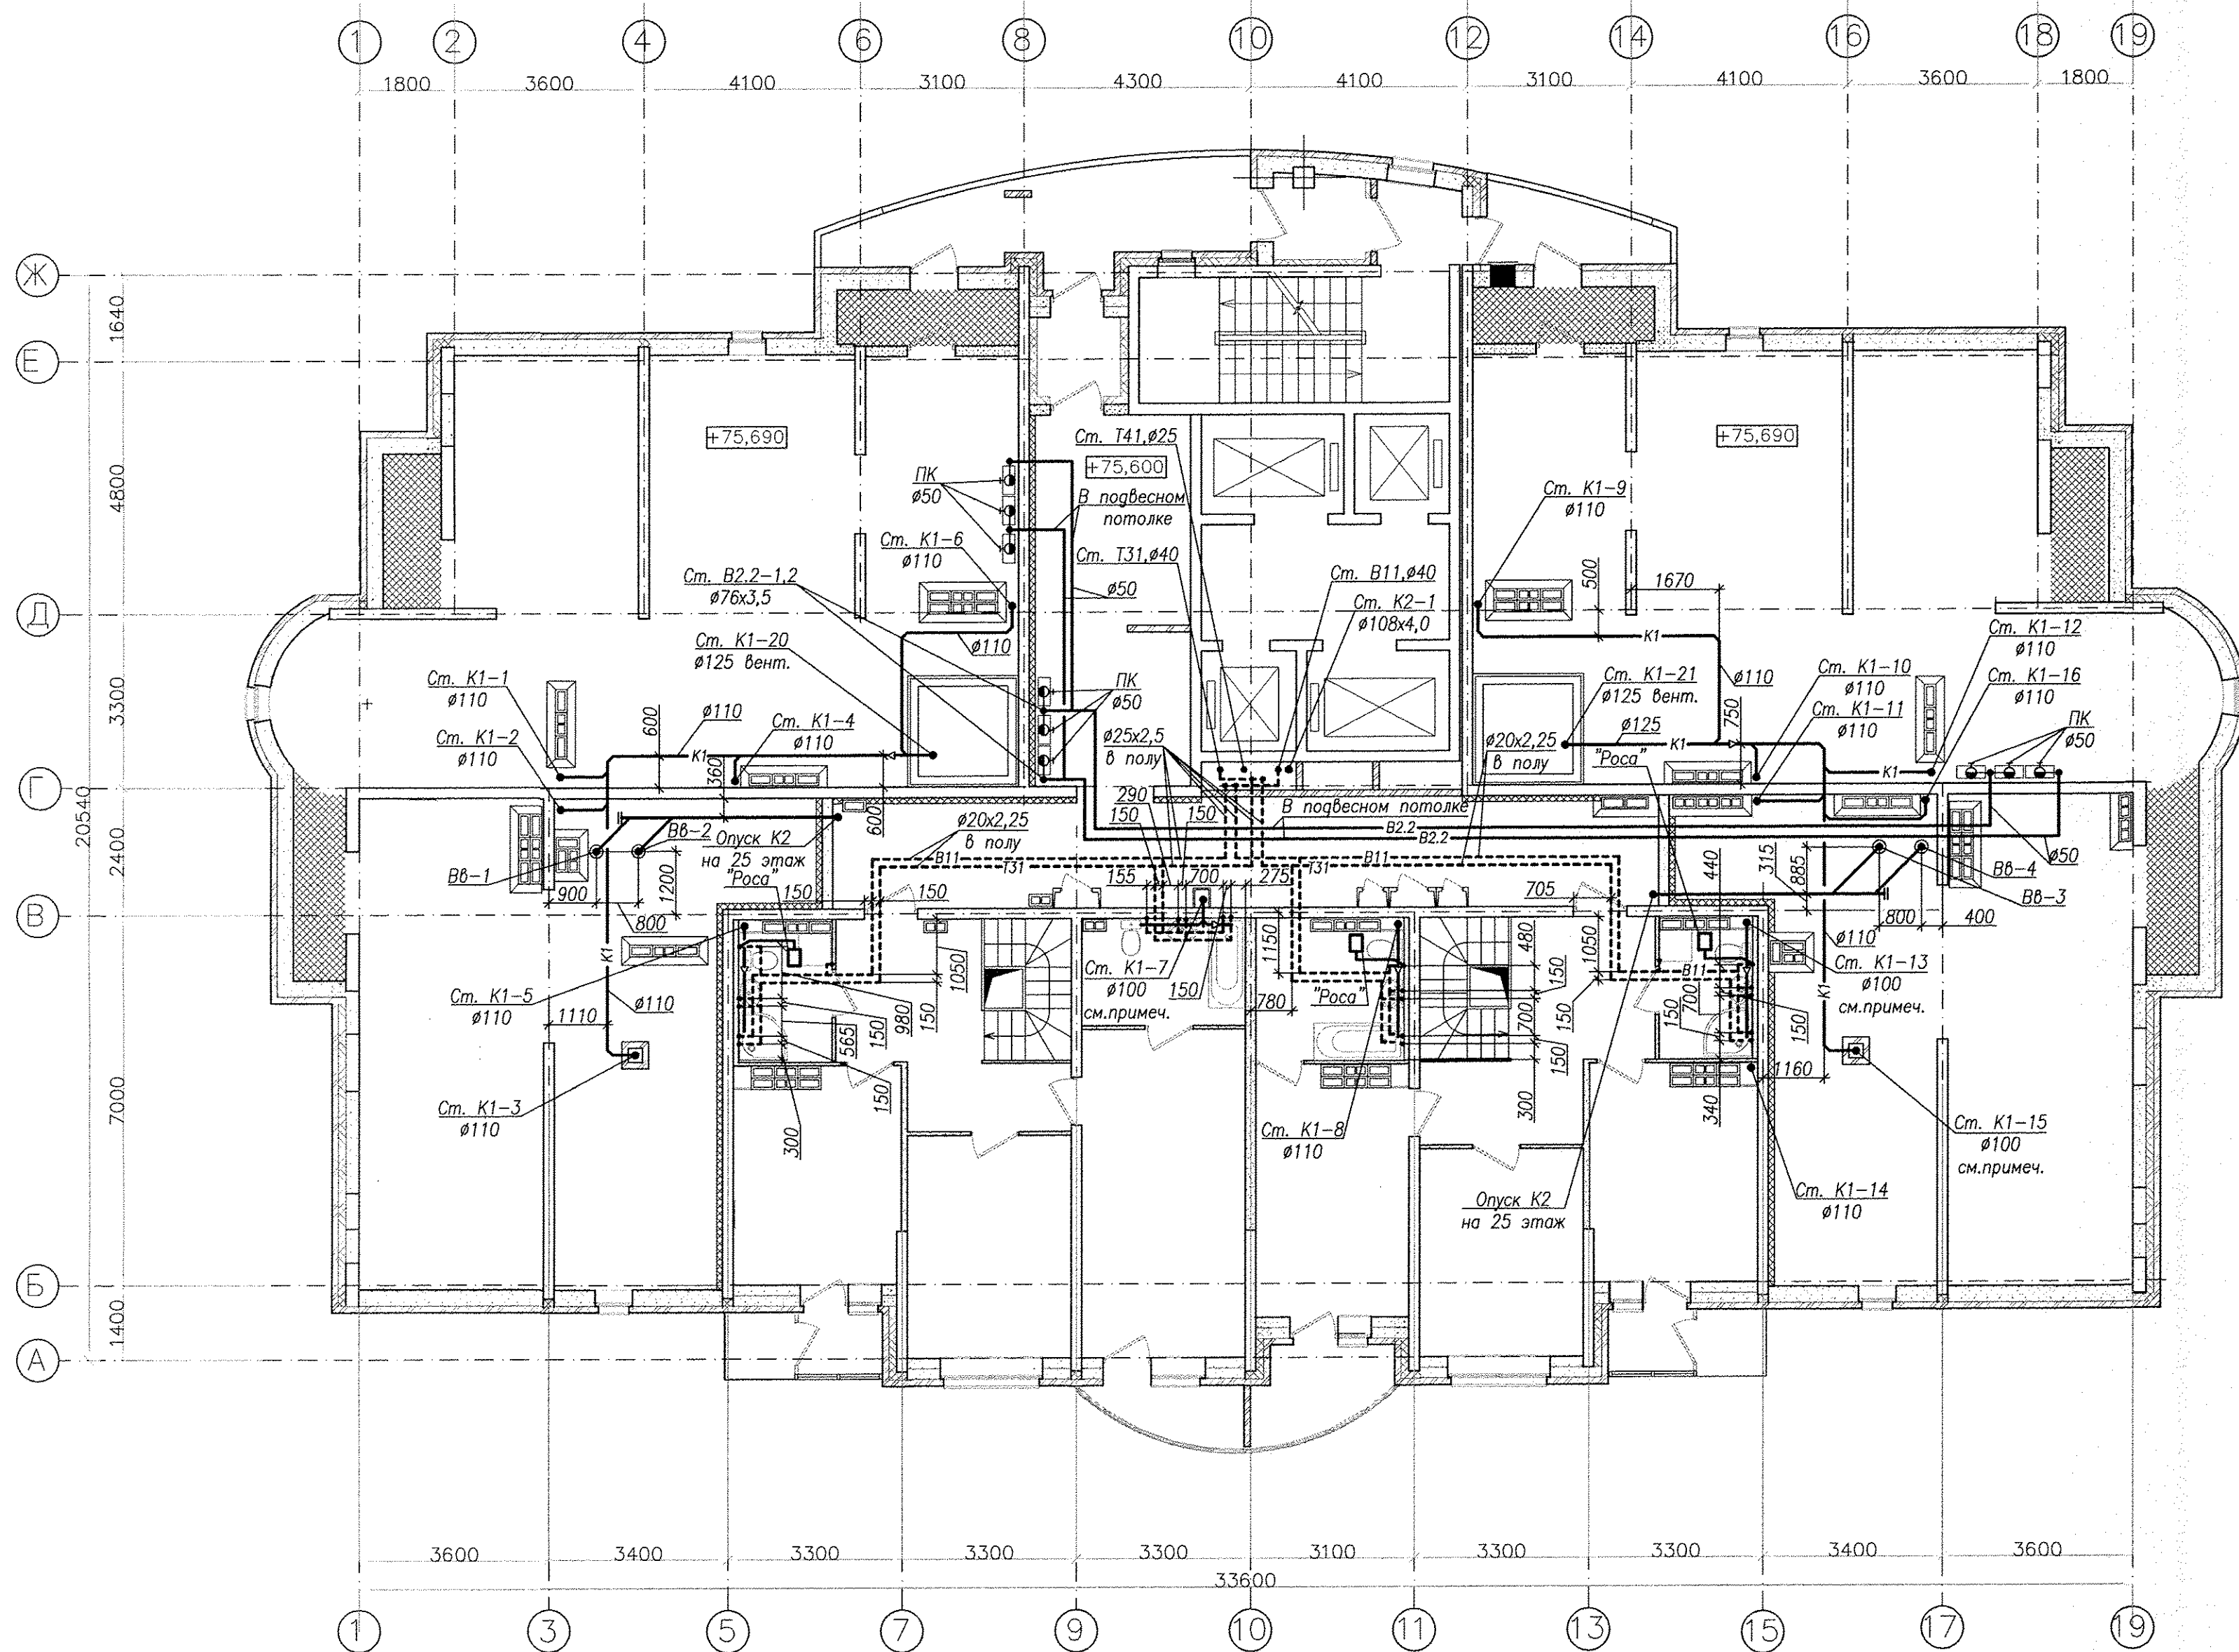

Примечание — Стойки канализации К1-7, К1-13 и К1-15
выполнить из чугунных канализационных труб по
ГОСТ 6942-98.

Инв. N подл. Подп. и дата. Взам. инв. N

						АПУ2-126.1-09-05-ВК		
						Многоэтажные жилые дома с нежилыми помещениями, встроеным детским садом, подземной автостоянкой в границах улиц 8 Марта-Авиационной-Союзной-Циолковской в Чкаловском районе г.Екатеринбурга. 2 очередь строительства		
Изм.	Кол.уч.	Лист	№ док.	Подпись	Дата			
						Жилой дом №9 с офисами. Пусковой комплекс 5		
						Стадия	Лист	Листов
						Р	9	
Н. контр.	Рыжкова				05.14	3АО "Корпорация "Атомстройкомплекс"		
Гл. спец.	Пырова				05.14			
Проверил	Гаврина				05.14			
Исполн.	Пырова Н.С.				05.14			
План 26 этажа								