


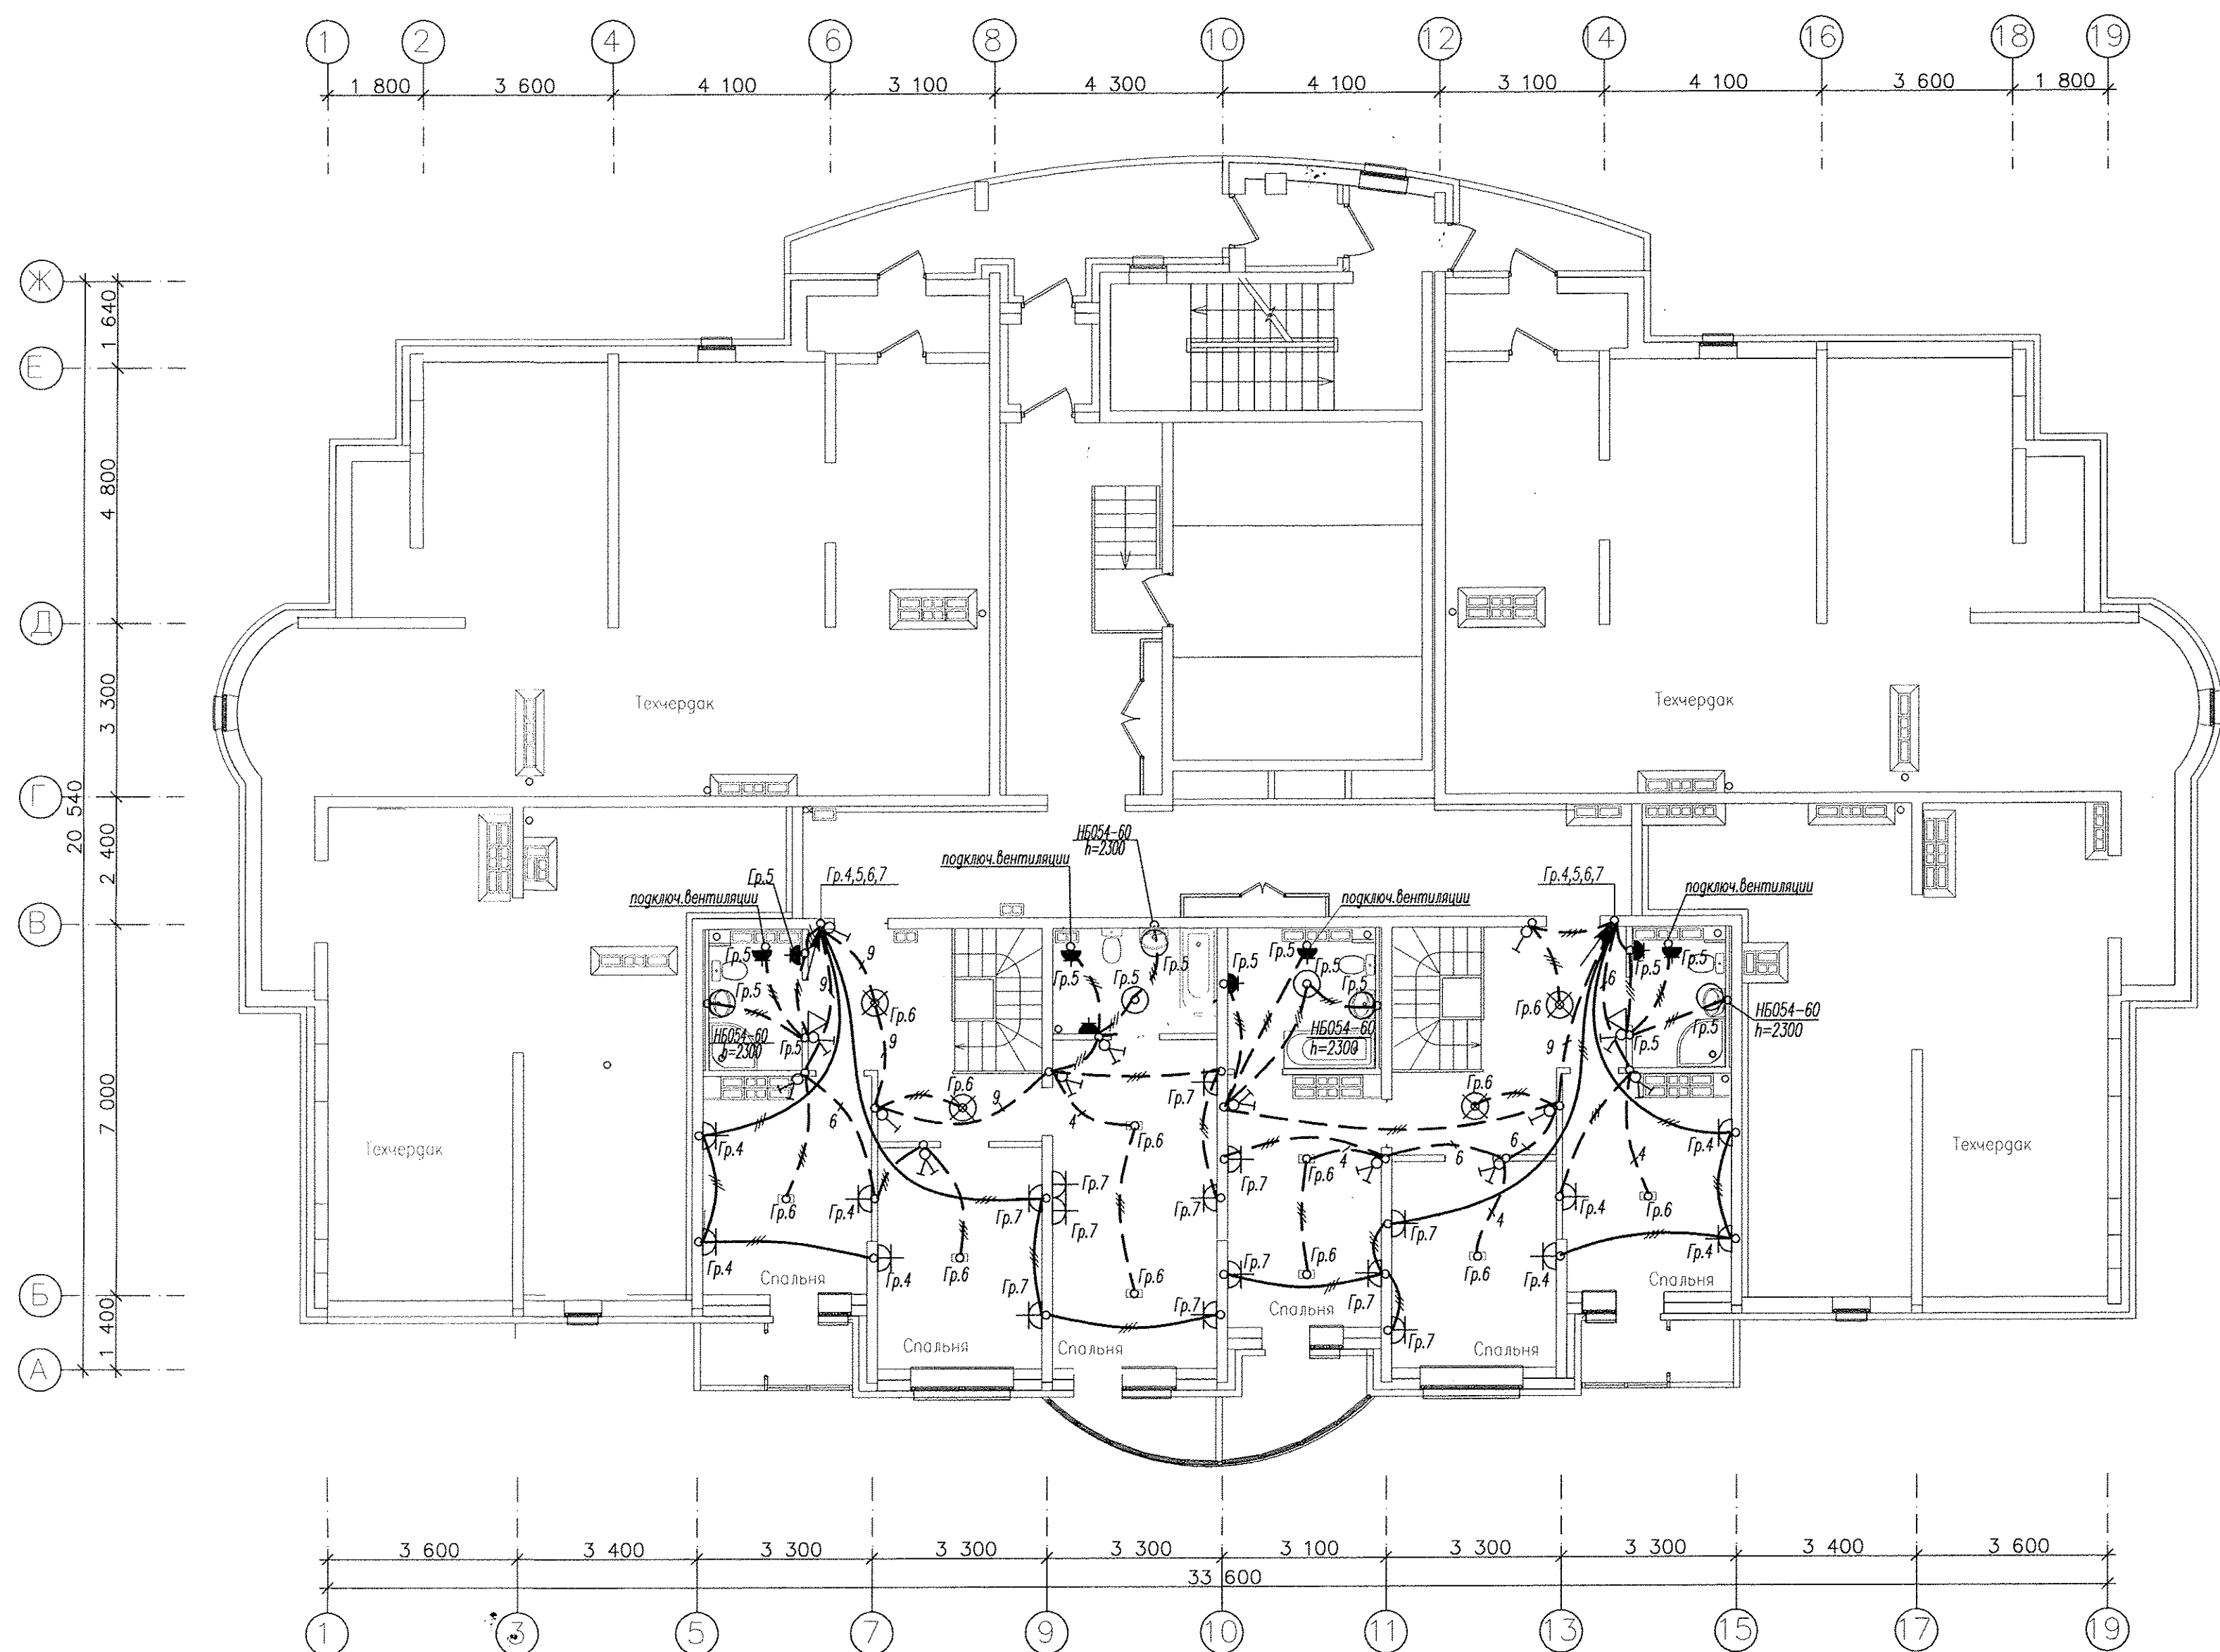

Инв. N подл. Подпись и дата Взам. инв. N

						АПУ2-126.1-09-05-ЭЛ			
						Многоэтажные жилые дома с нежилыми помещениями, встроенным детским садом, подземной автостоянкой в границах 8 Марта-Авиационной-Союзной-Циолковского в Чкаловском районе г. Екатеринбурга. 2 очередь строительства.			
Изм.	Кол.уч.	Лист	№ док.	Подпись	Дата	Жилой дом №9 с офисами и встроенно-пристроенными магазинами. Пусковой комплекс 5.	Стадия	Лист	Листов
							Р	29	
Гл. спец	Гонтаренко	02.14				План 26 этажа. Расположение сетей электрооборудования квартир.	ЗАО "Корпорация "Атомстройкомплекс"		
Провер.	Завьялова	02.14							
Разраб.	Александрова	02.14							

Копировал

Формат А2