


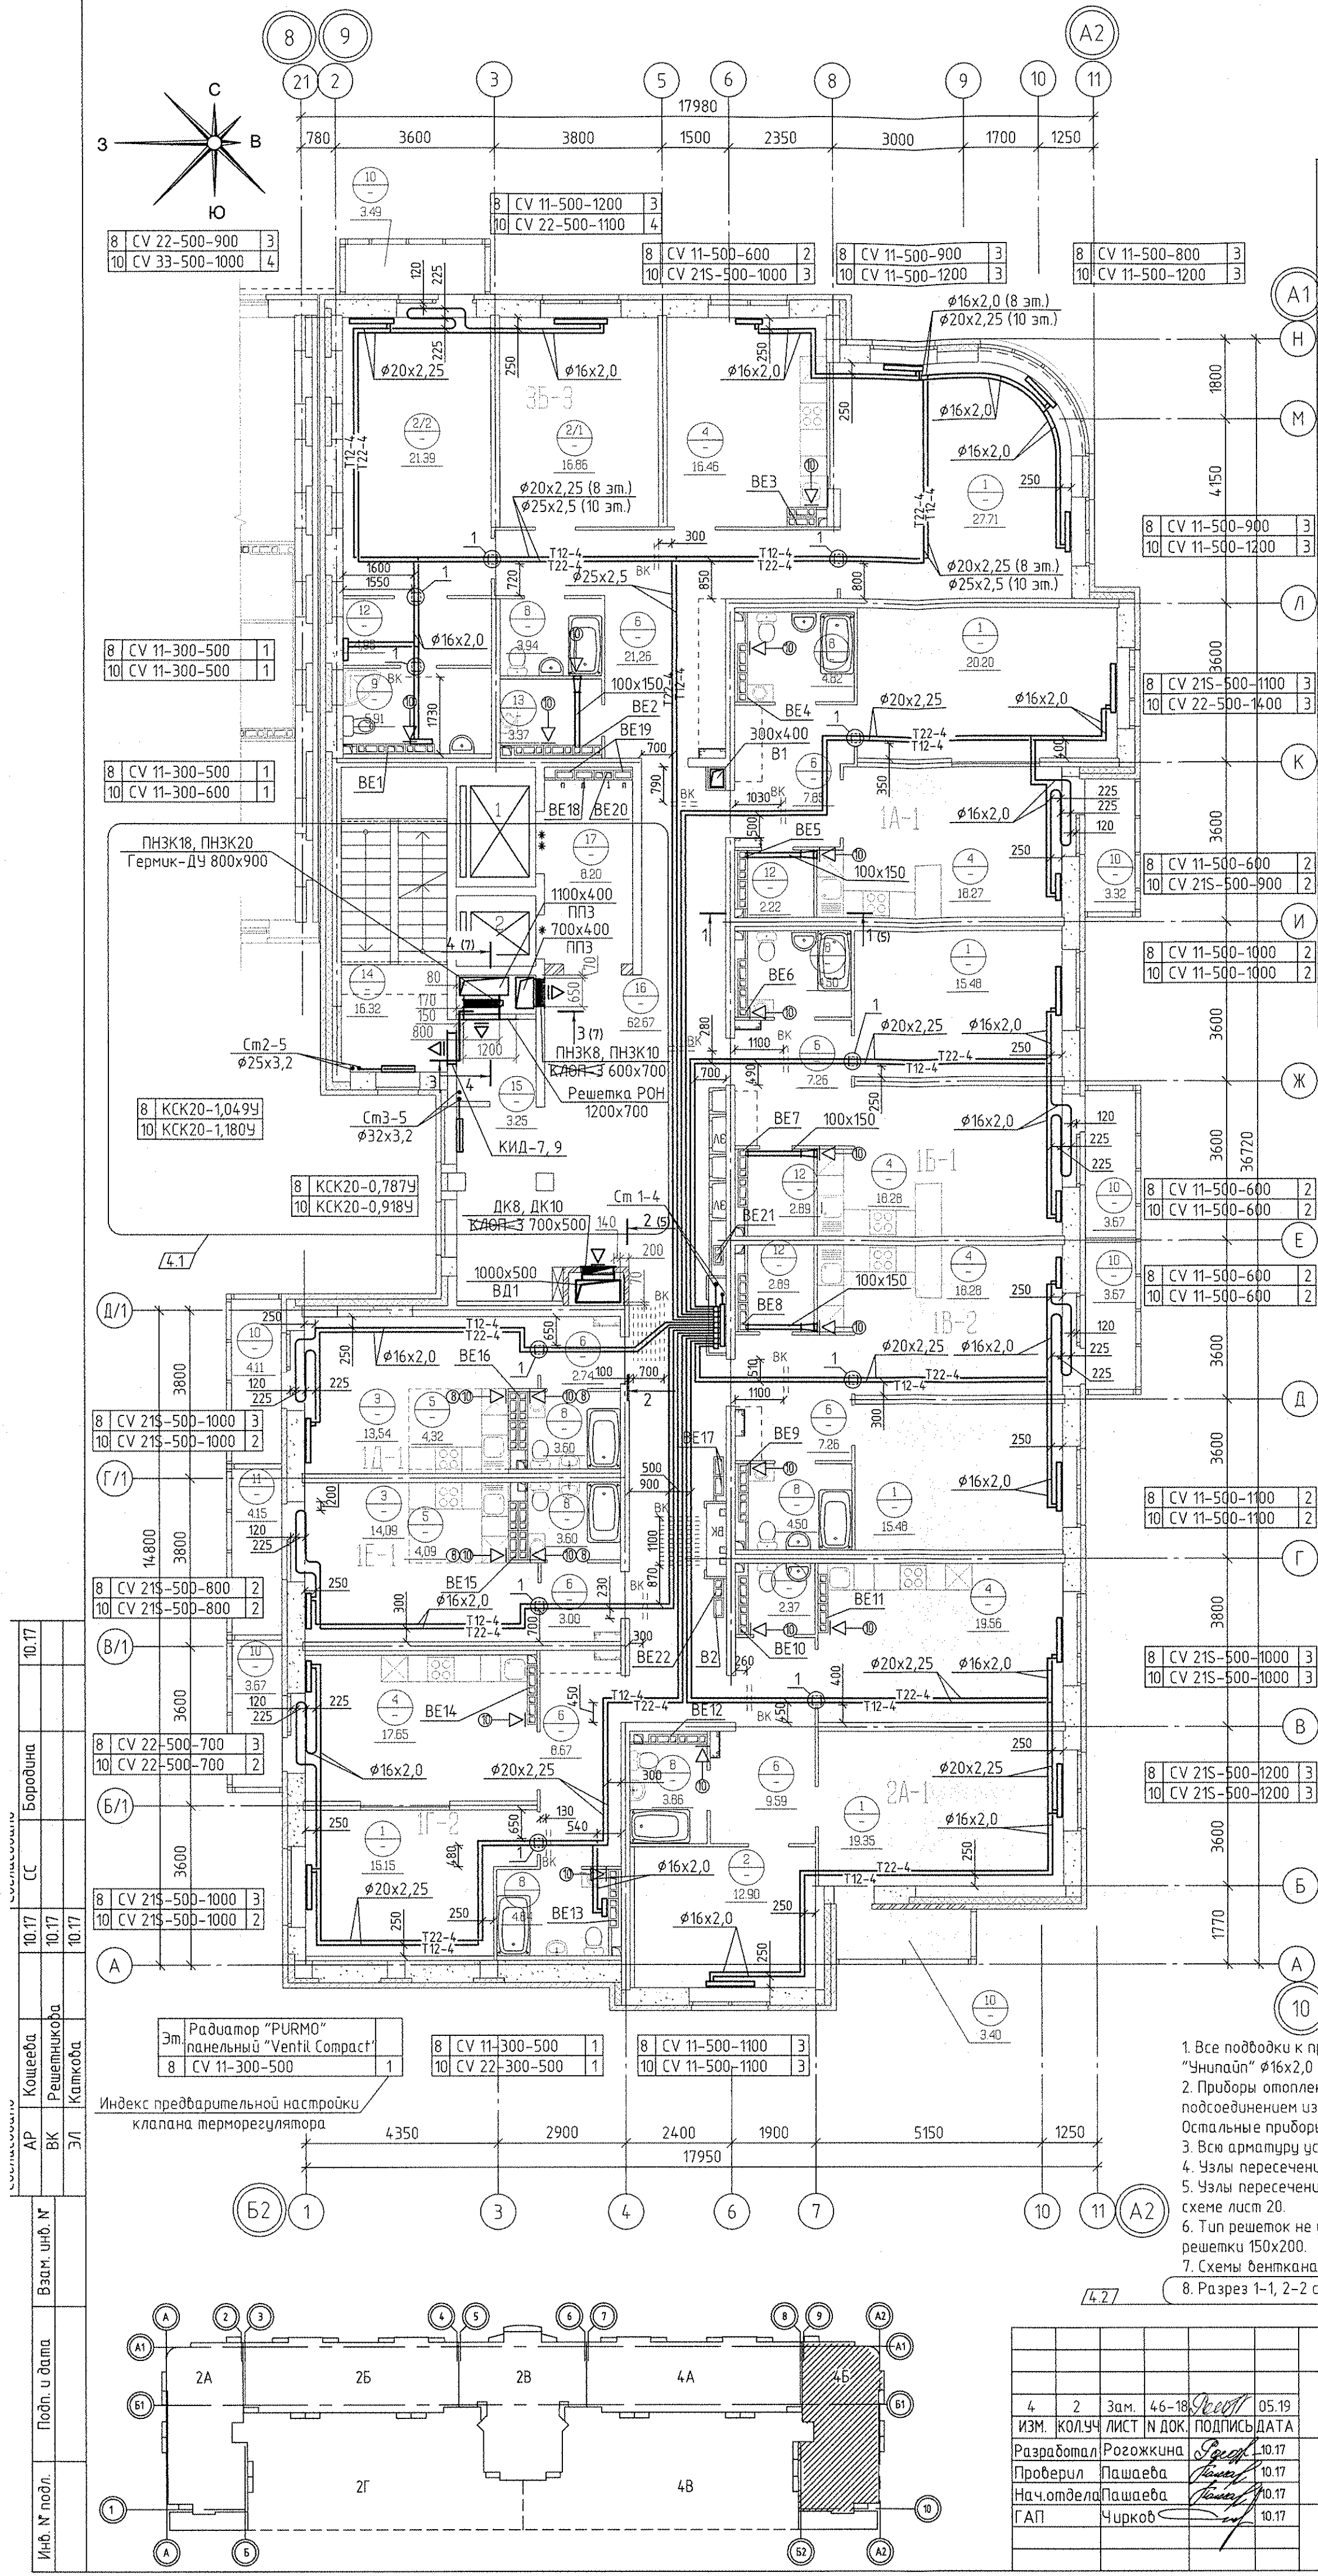

Экспликация помещений			
Номер помеще-ния	Наименование	Площадь на этаж, м2	Кат. поме-щения
Помещения квартир			
1	Гостиная	113,37	
2 (2/1,2/2)	Спальня (Спальня 1; Спальня 2)	51,15	
3	Жилая комната (без учета площади кухни-ниши)	27,63	
4	Кухня	108,50	
5	Кухня-ниша	8,41	
6	Коридор	67,63	
7	Санузел	2,37	
8	Ванная	33,66	
9	Душевая	5,91	
10	Балкон	25,33	
11	Лоджия	4,15	
12	Встроенный шкаф	12,96	
13	Хозкомната	3,37	
Итого по жилой части:		464,44	

Общедомовые помещения		
14	Лестничная клетка	16,32
15	Тамбур-шлюз	3,25
16	Межквартирный этажный коридор	62,67
17	Лифтовой холл	8,20
Итого (общедомовые помещения):		90,44

Условные обозначения

⊙ - бытовой осевой вентилятор "ВЕНТС" на 10 этаже

⏏ - решетка регулируемая вентиляционная на 8 этаже

Примечание:

1. Все подводы к приборам отопления "Ригмо" выполнить трубой металлопластиковой "Унипласт" $\phi 16 \times 2,0$ мм.

2. Приборы отопления, установленные у вентблока выполнять с нижним прямым подсоединением из пола.

Остальные приборы отопления выполнять с нижним угловым подсоединением.

3. Вся арматура установленную в системах отопления см. на схемах листы 13-16.

4. Узлы пересечения трубопроводов отопления и водоснабжения см. на схеме лист 19.

5. Узлы пересечения трубопроводов отопления при поворотах и ответвлениях см. на схеме лист 20.

6. Тип решеток не указанных на плане принять регулируемые вентиляционные решетки 150x200.

7. Схемы вентканалов ВЕ-1... ВЕ-22 см. АПУ.030-04Б-АР листы 28-30.

8. Разрез 1-1, 2-2 см. лист 5, разрез 3-3, 4-4 см. лист 7, узел 1 - см. лист 3.

АПУ.030-04Б-ОВ			
4	2	Зам.	46-18
ИЗМ.	КОЛ. ЛИСТ	Н Д	ПОДПИСЬ ДАТА
Разработал	Рогожкина	10.17	
Проверил	Пашаева	10.17	
Нач. отдела	Пашаева	10.17	
ГАП	Чирков	10.17	
Жилой комплекс со встроенно-пристроенными объектами общественного назначения, подземной, надземной автостоянками и трансформаторными подстанциями в квартале улиц Ирбитской-Ряевского-Блюхера-Данилы Зверева в Кировском районе г. Екатеринбург			
VII этап строительства.		СТАДИЯ	ЛИСТ
11 - 12-этажная блок-секция		Р	9
План 8,10 этажа		АО КОРПОРАЦИЯ АТОМСТРОЙКОМПЛЕКС	