


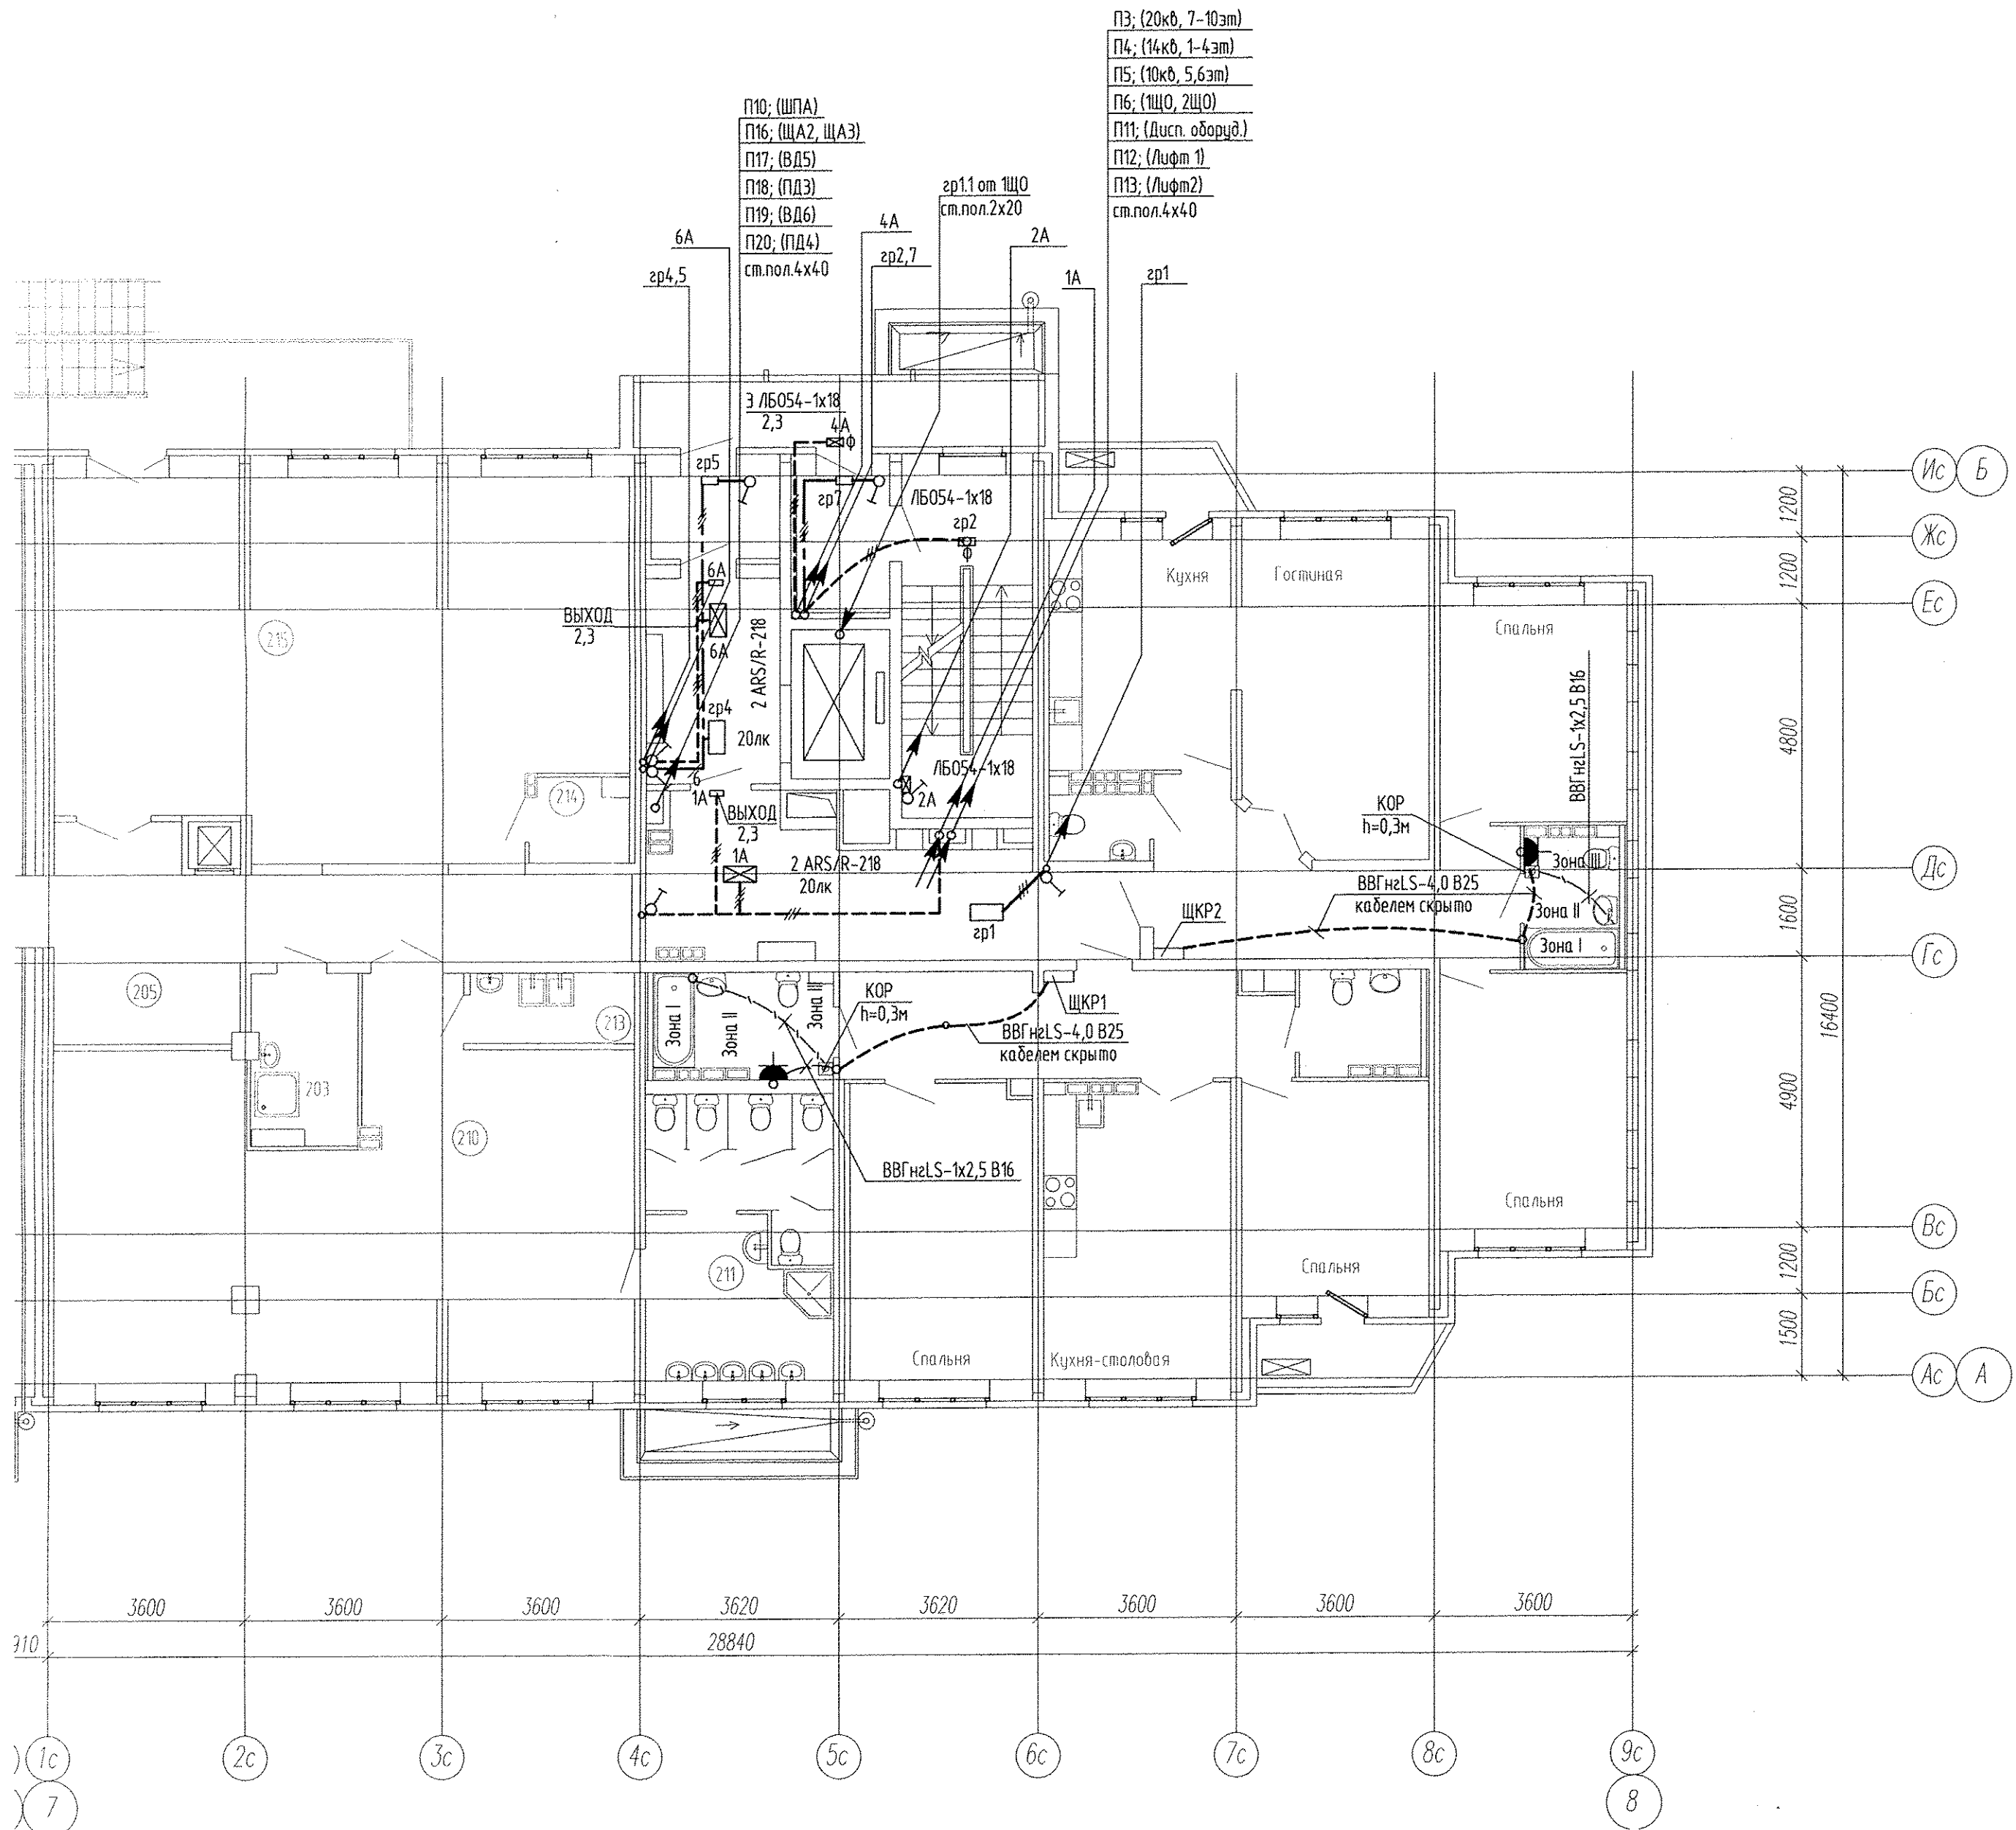

ЭКСПЛИКАЦИЯ ПОМЕЩЕНИЙ

Номер пом.	Наименование	Площадь, м2	Категория помещений по взрывопож. опасности
	ДДУ (второй этаж)		
201	Групповая младшей группы	64.98	
202	Туалетные	15.98	
203	Комната персонала	5.57	
204	Техническое помещение	2.41	
205	Коридор	19.39	
206	Буфетная	5.59	
207	Спальня	62.87	
208	Хозяйственная кладовая	3.80	B3
209	Лестничная клетка	9.92	
210	Групповая средней группы	61.60	
211	Туалетные	17.54	
212			
213	Буфетная	3.85	
214	Техническое помещение	2.51	
215	Спальня	66.34	
	Итого	342.350	

Питающие и распределительные сети запроектированы пятипроводными, кабелями с медными жилами марки нг-LS; для нагрузки 1 категории - марки нг-FR LS и в жестких трубах из самозатухающего ПВХ пластика фирмы "ОКС" для остальных потребителей, проложенных в железобетонных лотках завода "Берит"

Освещение поквартирных коридоров и лифтовых холлов выполняется светильниками встроенного типа. Групповые сети домоуправления проложены в монолитных конструкциях и в пространстве подшивного потолка.

АПУ2-134-ЗБ-ЭЛ					
Многоэтажные жилые дома с нежилыми помещениями, встроенными детскими дошкольными учреждениями и подземными паркингами по ул.Машинная-Луганская в Октябрьском районе г.Екатеринбурга.					
Изм.	Кол.уч.	Лист	№ док.	Подпись	Дата
Жилой дом ЗБ со встроенным детским дошкольным учреждением на 50 мест				Стадия	Лист
				Р	14
Лист	Гонтаренко	08.14	План 2 этажа секции в осях 7-8.		
Провер.	Завьялова	08.14	Расположение сетей электрооборудования		
Разраб.	Завьялова	08.14	домоуправления		
Копировал				ЗАО "Корпорация "Атомстройкомплекс"	
				Формат А2	