


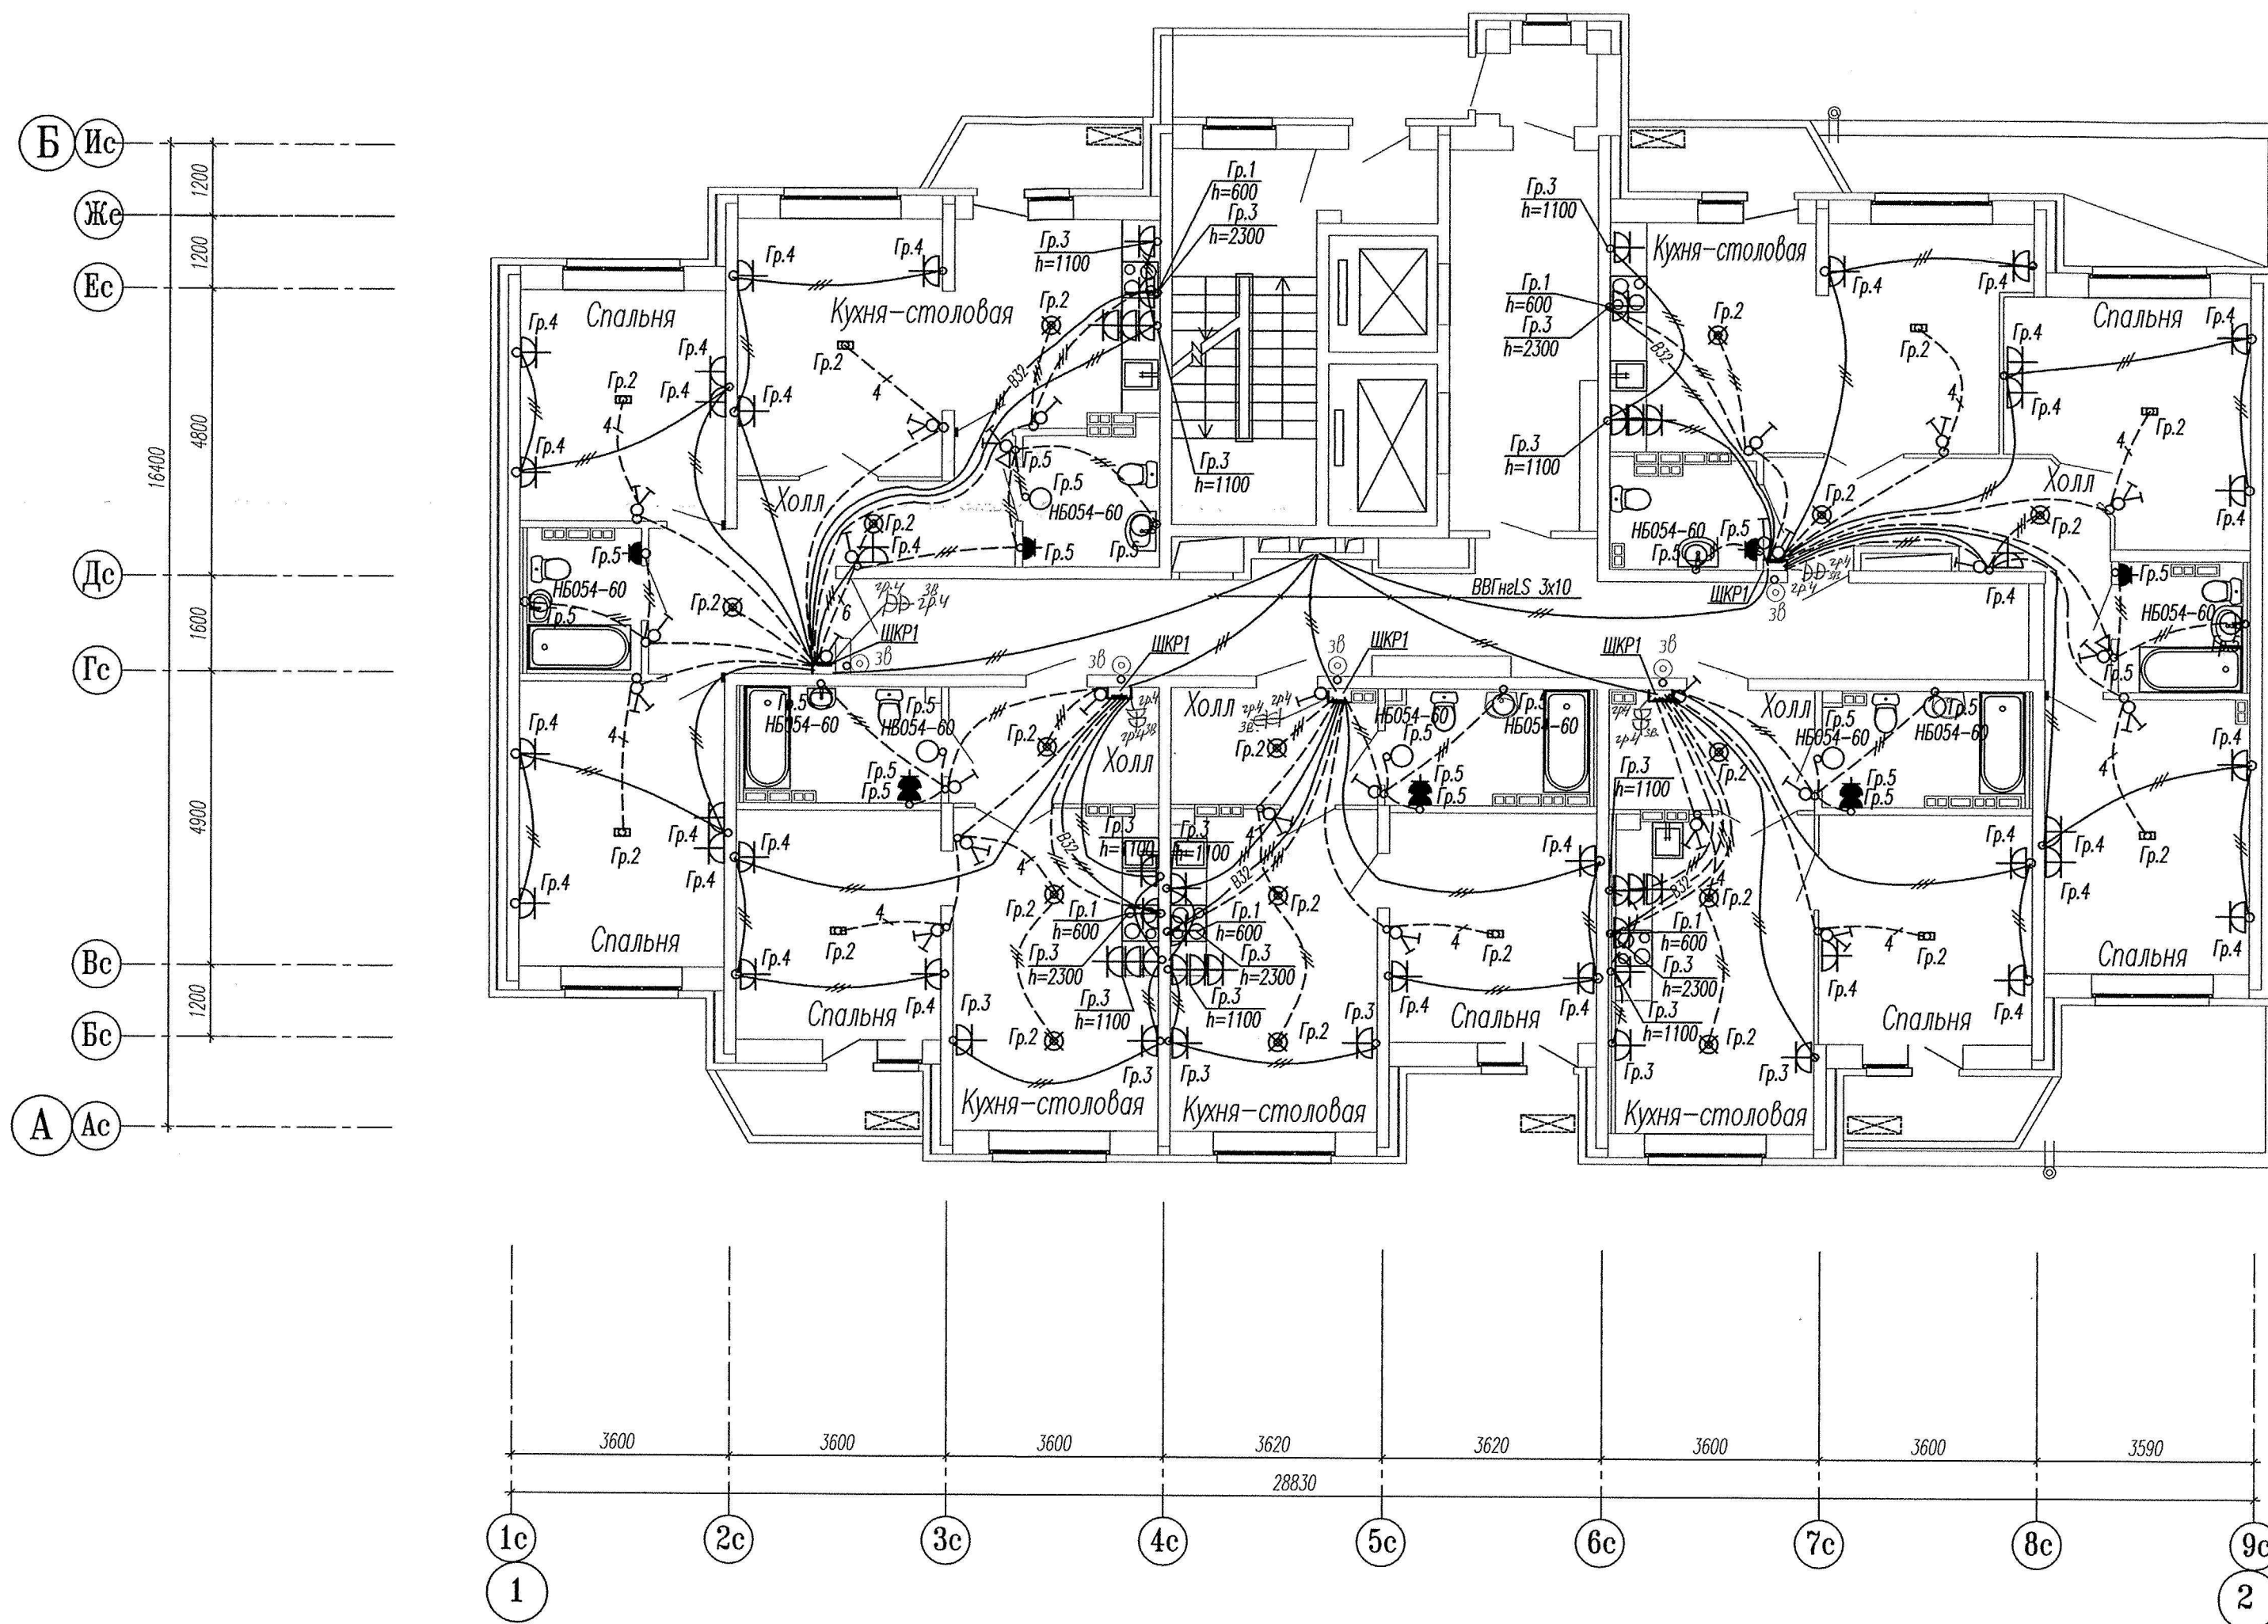

Примечание:

----- Разводка труб в монолите потолка

----- Разводка труб в монолите пола

Эл.питание квартир предусматривать от щита этажного до квартирного открыто за подвесным потолком. Питание квартир предусмотрено однофазное кабелем ВВГнгLS 3х10. Сети проложить проводом ПВ в винилпластовых трубах в монолитных конструкциях перекрытий пола и потолка, а также кабелем ВВГнг по перегородкам в штрабах под слоем штукатурки.

В квартирах высота установки от уровня чистого пола

выключатели - 800мм;

штепсельные розетки сан.узлов - 1100мм;

штепсельные розетки комнат - 300мм;

настенный патрон (Δ) - 2300мм;

○ - сетильники типа НБ054 II кл.защиты, IP23, установить на высоту 2,3м от пола

В квартирах максимально размещать электроустановочные приборы на прикладках квартирных щитков (розетка, выключатель, розетка для звонка).

выключатель - 800мм;

штепсельная розетка для звонка на высоте 200мм от потолка;

штепсельная розетка коридора - 300мм от чистого пола.

Инв. N подл.	Подпись и дата	Взам. инв. N
--------------	----------------	--------------

СДП.001-03А-ЭП					
Многоэтажные жилые дома с нежилыми помещениями, встроенными детскими дошкольными учреждениями и подземными паркингами по ул. Машинная - Луганская в Октябрьском районе г. Екатеринбурга					
Изм.	Кол.уч.	Лист.	Ндок.	Подпись	Дата
Жилой дом N3А Секция в осях 1-2				Стадия	Лист
				Р	13
План 3 этажа.				ООО	
Расположение сетей электрооборудования квартир.				"Синара-Девелопмент-Проект"	
Проверил	Горбовский	Зачин	10.14		
Исполнил	Семенова	Сем	10.14		

Копировал

Формат А2