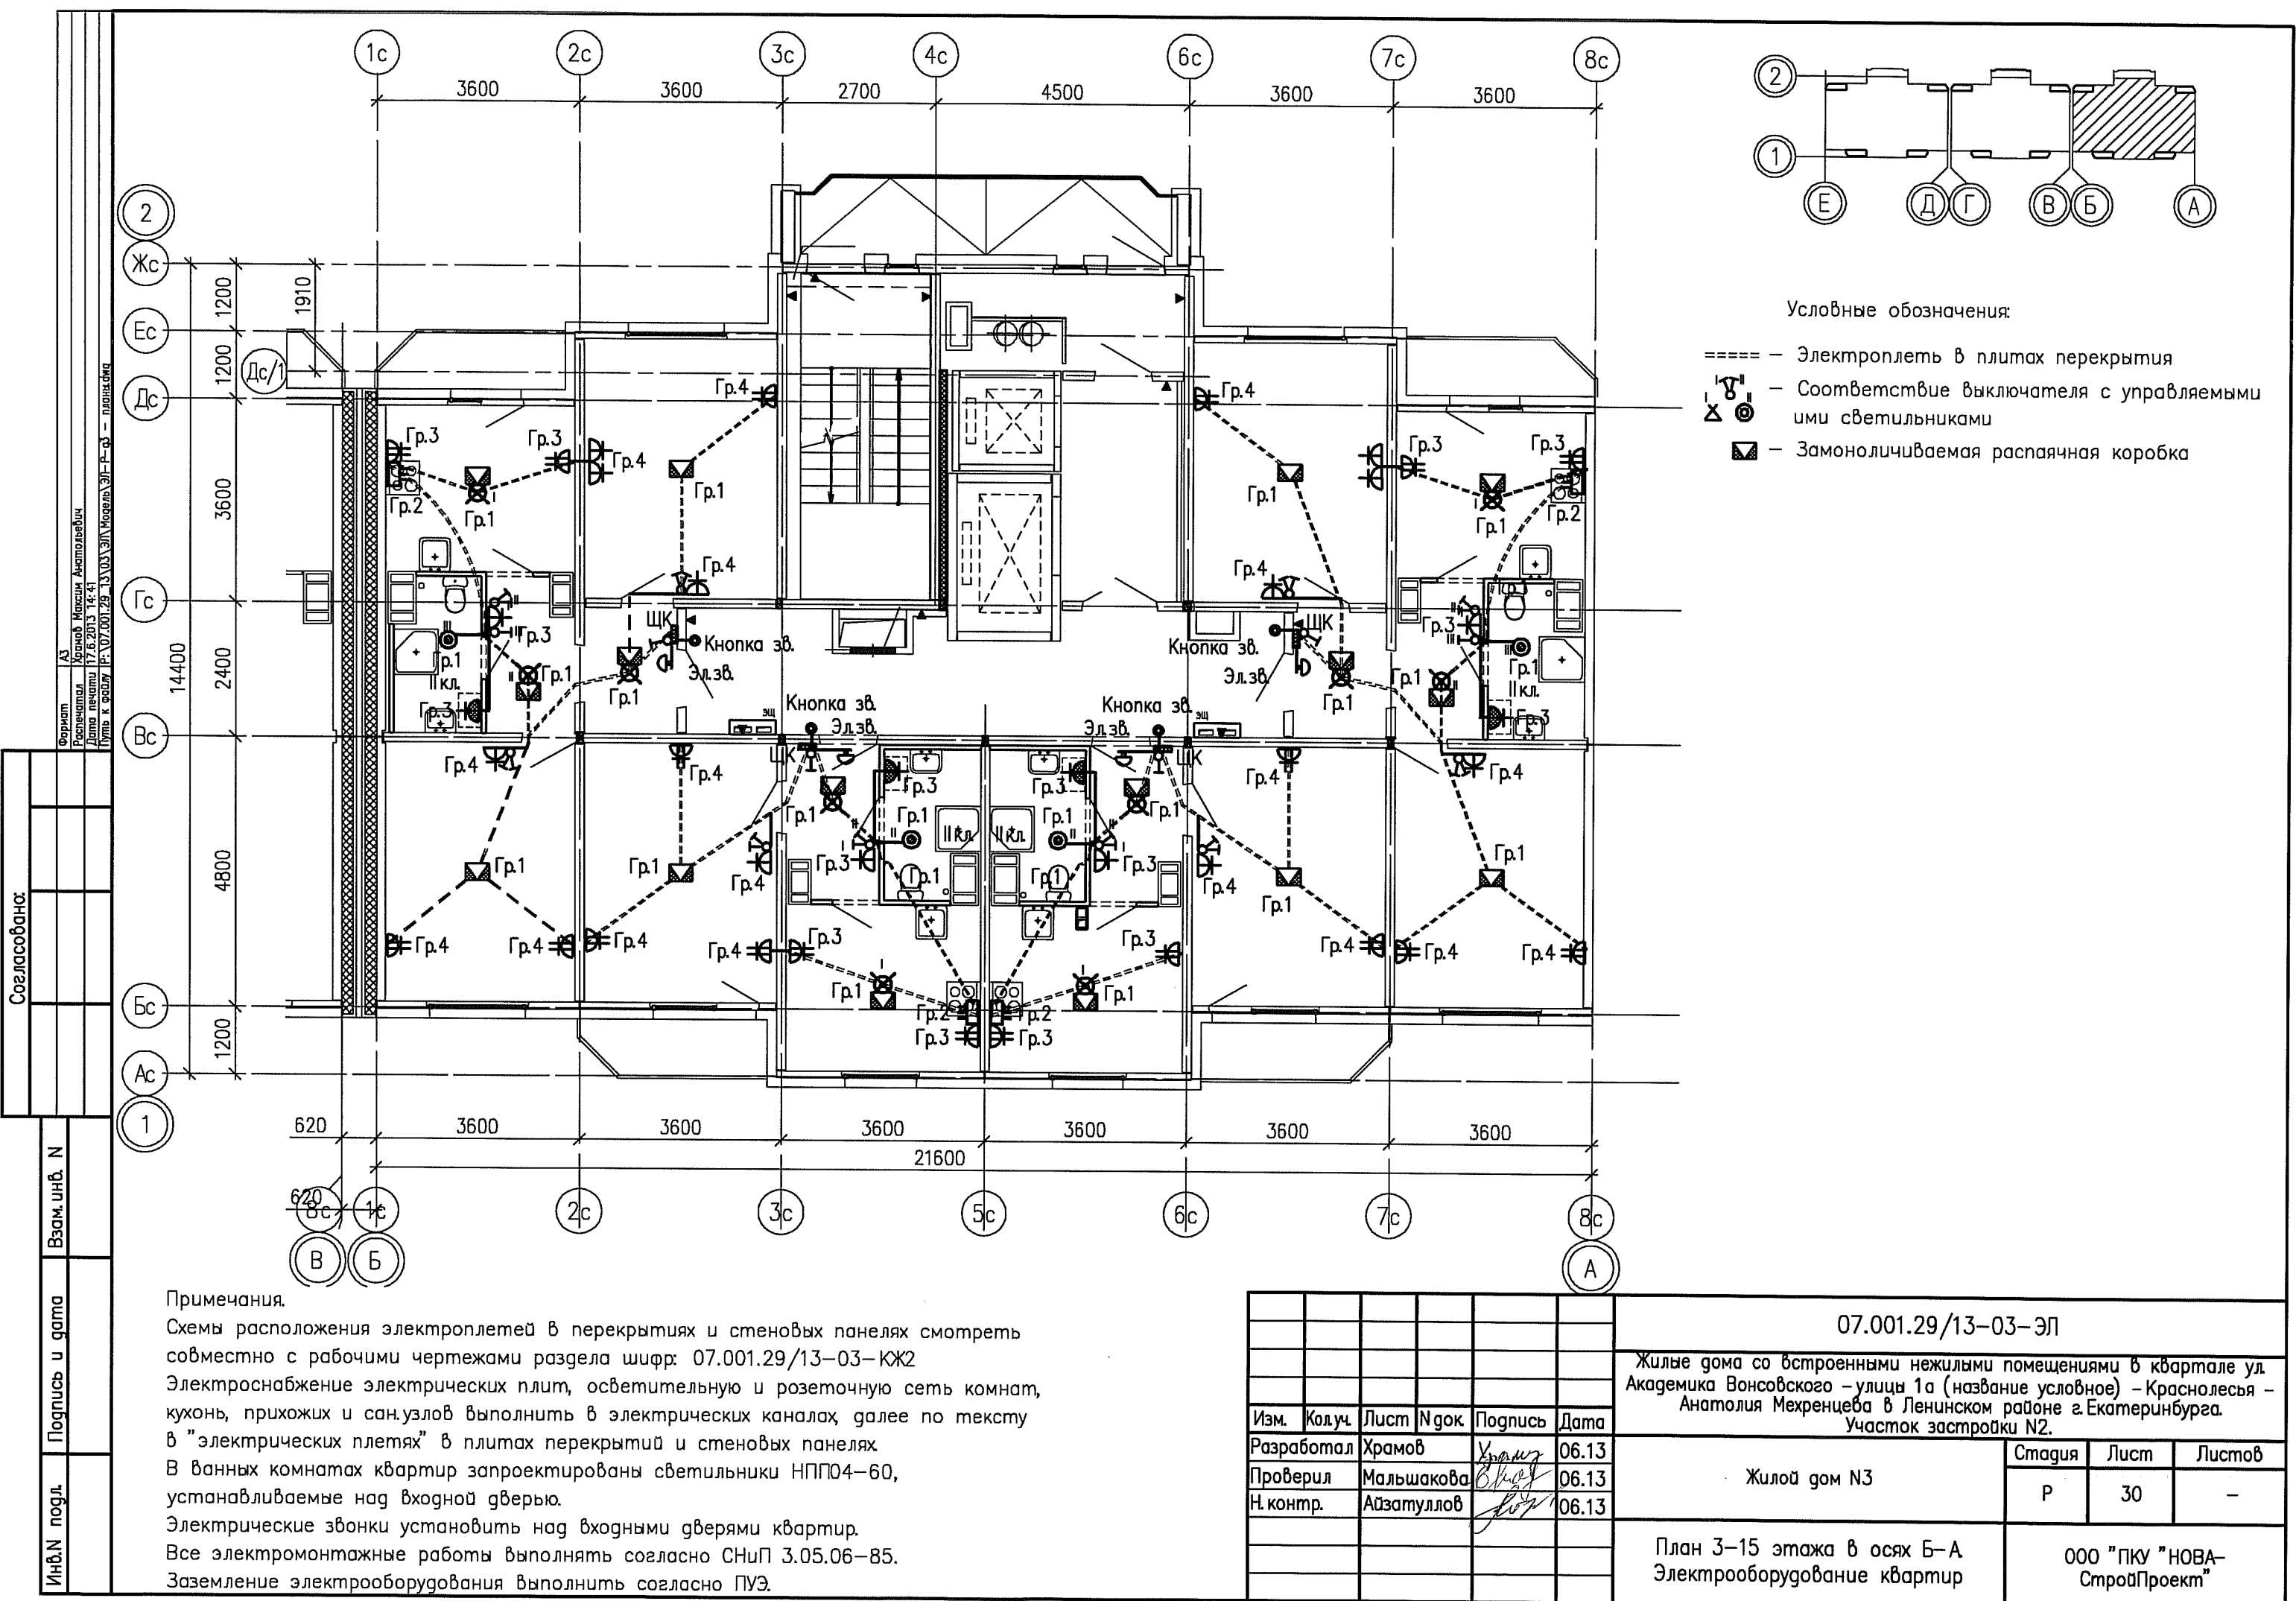


Условные обозначения:

- ===== — Электроплеть в плитах перекрытия
- Соответствие выключателя с управляемыми имми светильниками
- Замоноличиваемая распределительная коробка

Согласовано:

Взам. инв. N

Подпись и дата

Инв. N подл.

Примечания.  
Схемы расположения электроплетей в перекрытиях и стеновых панелях смотреть совместно с рабочими чертежами раздела шифр: 07.001.29/13-03-КЖ2  
Электроснабжение электрических плит, осветительную и розеточную сеть комнат, кухонь, прихожих и сан.узлов выполнить в электрических каналах, далее по тексту в "электрических плетях" в плитах перекрытий и стеновых панелях  
В ванных комнатах квартир запроектированы светильники НПП04-60, устанавливаемые над входной дверью.  
Электрические звонки установить над входными дверями квартир.  
Все электромонтажные работы выполнять согласно СНиП 3.05.06-85.  
Заземление электрооборудования выполнить согласно ПУЭ.

|            |            |      |        |                   |       |                                                                                                                                                                                                                  |                                 |      |        |
|------------|------------|------|--------|-------------------|-------|------------------------------------------------------------------------------------------------------------------------------------------------------------------------------------------------------------------|---------------------------------|------|--------|
|            |            |      |        |                   |       | 07.001.29/13-03-ЭЛ                                                                                                                                                                                               |                                 |      |        |
|            |            |      |        |                   |       | Жилые дома со встроенными нежилыми помещениями в квартале ул. Академика Вонсовского – улицы 1а (название условное) – Краснолесья – Анатолия Мехренцева в Ленинском районе г.Екатеринбурга. Участок застройки N2. |                                 |      |        |
| Изм.       | Колуч.     | Лист | N док. | Подпись           | Дата  | Жилой дом N3                                                                                                                                                                                                     | Стадия                          | Лист | Листов |
| Разработал | Храмов     |      |        | <i>Храмов</i>     | 06.13 |                                                                                                                                                                                                                  | Р                               | 30   | –      |
| Проверил   | Мальшакова |      |        | <i>Мальшакова</i> | 06.13 |                                                                                                                                                                                                                  |                                 |      |        |
| N контр.   | Айзатулло  |      |        | <i>Айзатулло</i>  | 06.13 |                                                                                                                                                                                                                  |                                 |      |        |
|            |            |      |        |                   |       | План 3–15 этажа в осях Б–А<br>Электрооборудование квартир                                                                                                                                                        | ООО "ПКУ "НОВА–<br>СтройПроект" |      |        |
|            |            |      |        |                   |       |                                                                                                                                                                                                                  |                                 |      |        |