


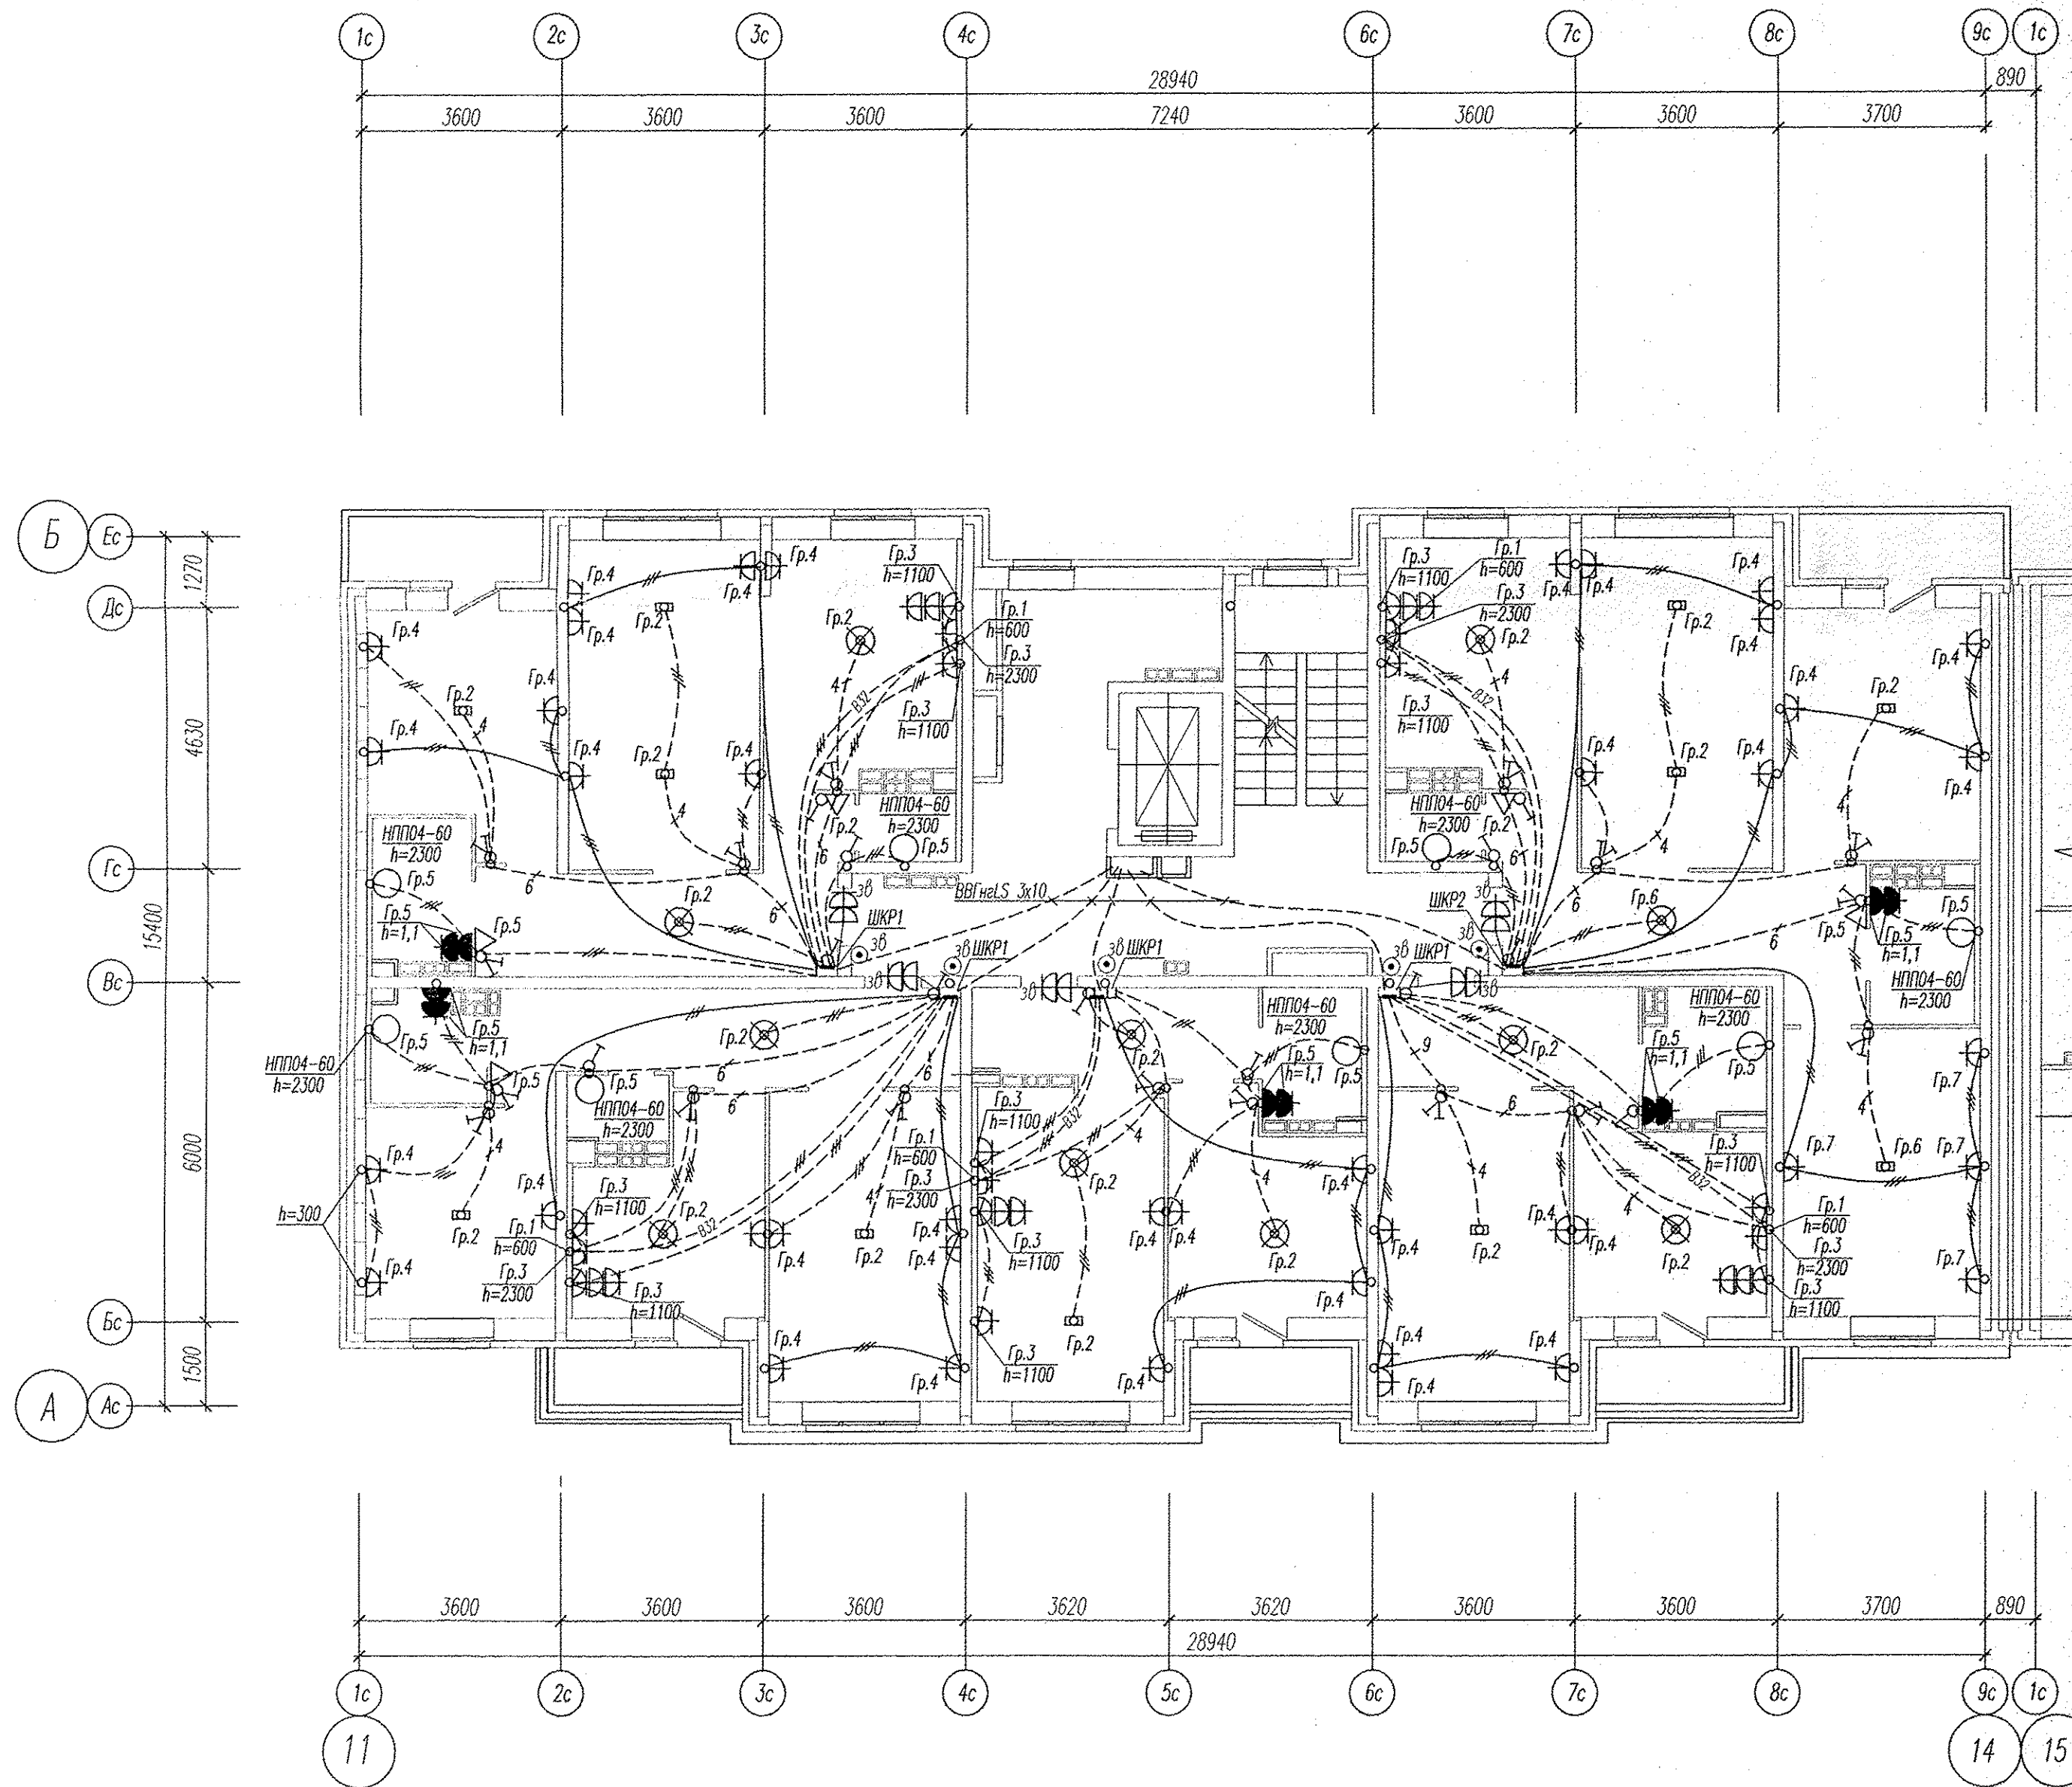

Инв. N подл. Подпись и дата Взам. инв. N

АПУ2-129-04А-ЭЛ					
Жилые дома со встроенными детскими дошкольными учреждениями и встроенными нежилыми помещениями, с подземной автостоянкой по ул. Академика Вонковского-ул. 1А (название условное)-Краснолесья-Анатолия Мехренцева в Ленинском районе г.Екатеринбурга, участок 1					
Изм.	Кол.уч.	Лист	№ док.	Подпись	Дата
Жилой дом №4 секция 4А				Стадия	Лист
				Р	11
Гл. спец	Гонтаренко	12.13	План 8 этажа. Расположение сетей электрооборудования квартир.		
Провер.	Завьялова	12.13			
Разраб.	Александрова	12.13			
Копировал				Формат А2	