

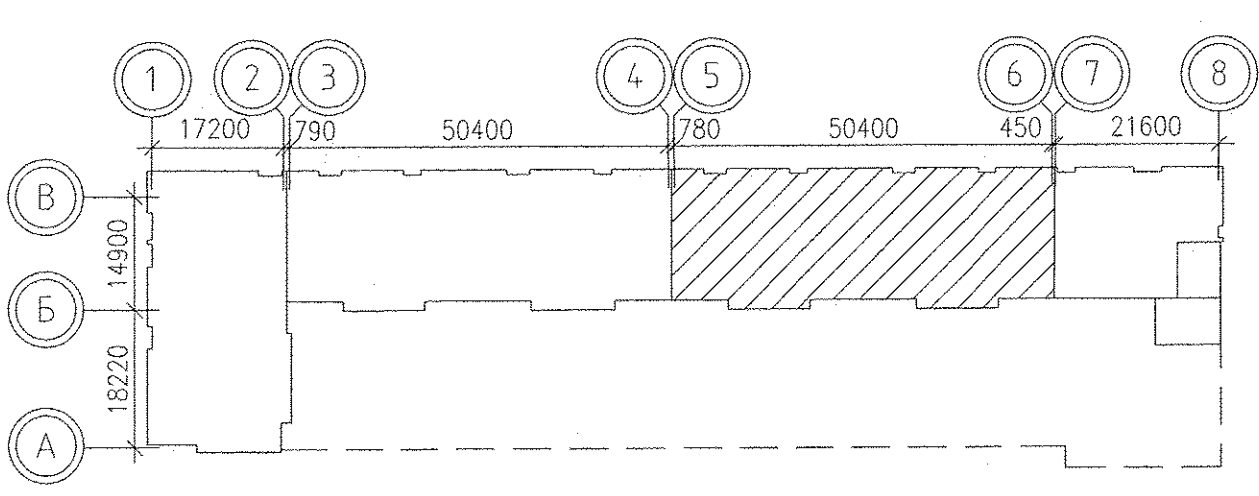
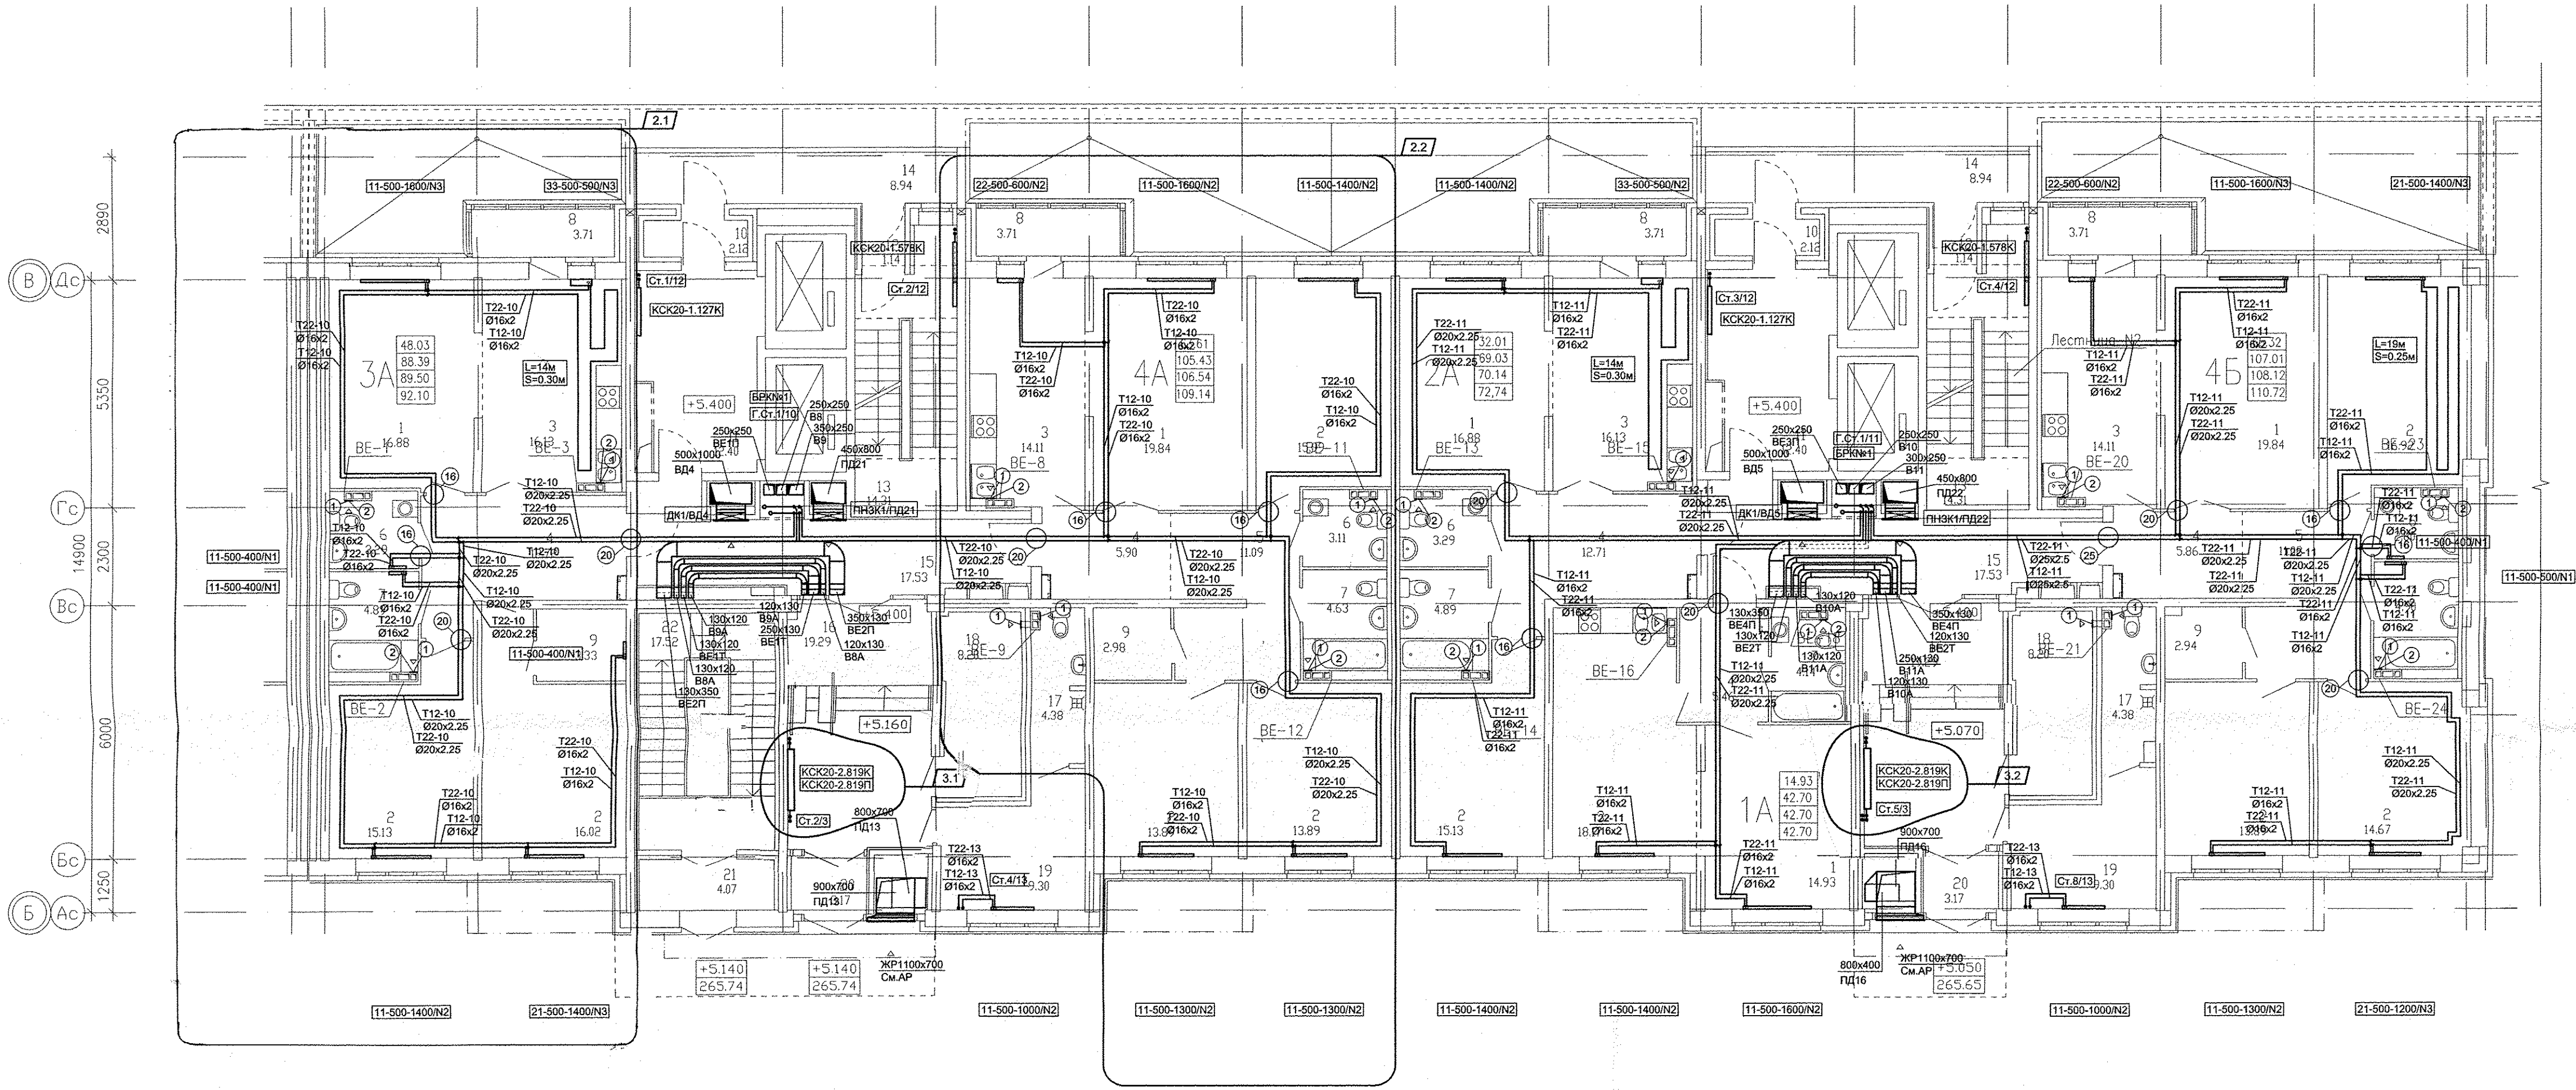
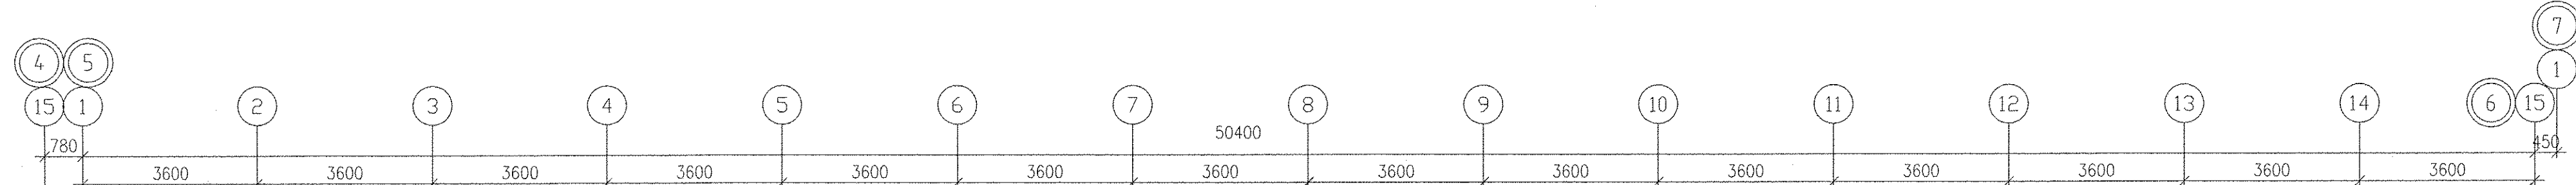


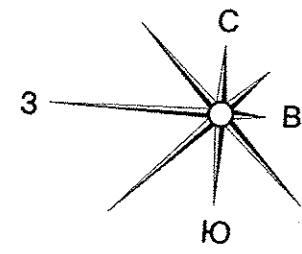

ЭКСПЛИКАЦИЯ ПОМЕЩЕНИЙ			
Номер помеще-ния	Наименование	Площадь, м2	Кат. помеще-ния
Помещения квартир			
1	Гостиная	88.37	
2	Спальня	135.53	
3	Кухня	78.65	
4	Прихожая	42.65	
5	Коридор	22.17	
6	Санузел	12.49	
7	Ванная	23.45	
8	Балкон	14.84	
9	Гардеробная	9.25	
Итого:		427.40	
Общедомовые помещения			
10	Тамбур	4.24	
11	Лифтовой холл	24.80	
12	Тамбур	2.28	
13	Лестничная клетка	28.62	
14	Переходная лоджия	17.88	
15	Коридор	35.06	
16	Холл	38.58	
17	Санузел	8.76	
18	Электрощитовая	16.40	Д
19	Помещение охраны	18.60	
20	Тамбур	6.34	
Итого:		201.56	
Помещения паркинга			
21	Тамбур	4.07	
22	Лестница паркинга	17.52	
Итого:		21.59	

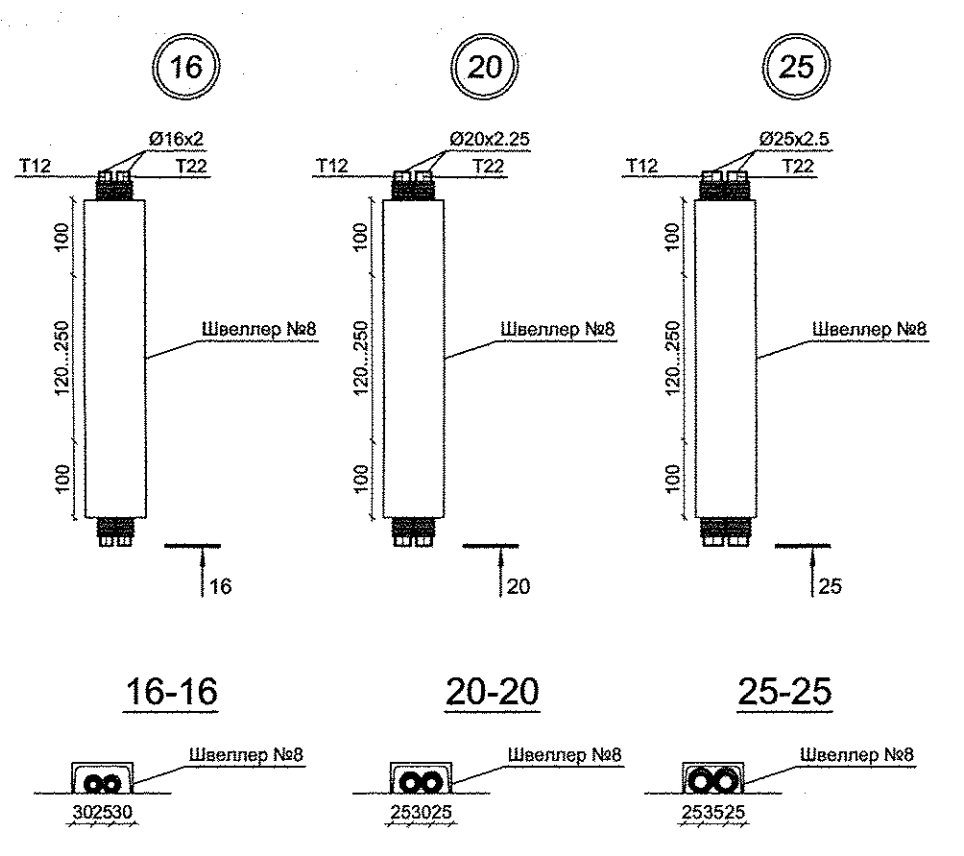

1 - MB126C.
2 - Тип1250.

1. N - Настройка встроенной вентиляционной установки.
2. От стен, ось трубы на 250мм.

АПУ.023-01В-ОВ				
3	2	-	08-15	09-15
	2	-	08-15	02-15
Изм.	Кол.уч	Лист	Недоч.	Подпись
Дата				
Жилой дом со встроенно-пристроенными помещениями общественного назначения, подземно-наземным паркингом по ул. Индустрии, 104 в Орджоникидзевском районе г. Екатеринбурга				
13-10-этажная блок-секция 1В				
План 2 этажа				
СТАДИЯ		ЛИСТ		ЛИСТОВ
Р		4		
АО КОРПОРАЦИЯ АТОМСТРОЙКОМПЛЕКС				