


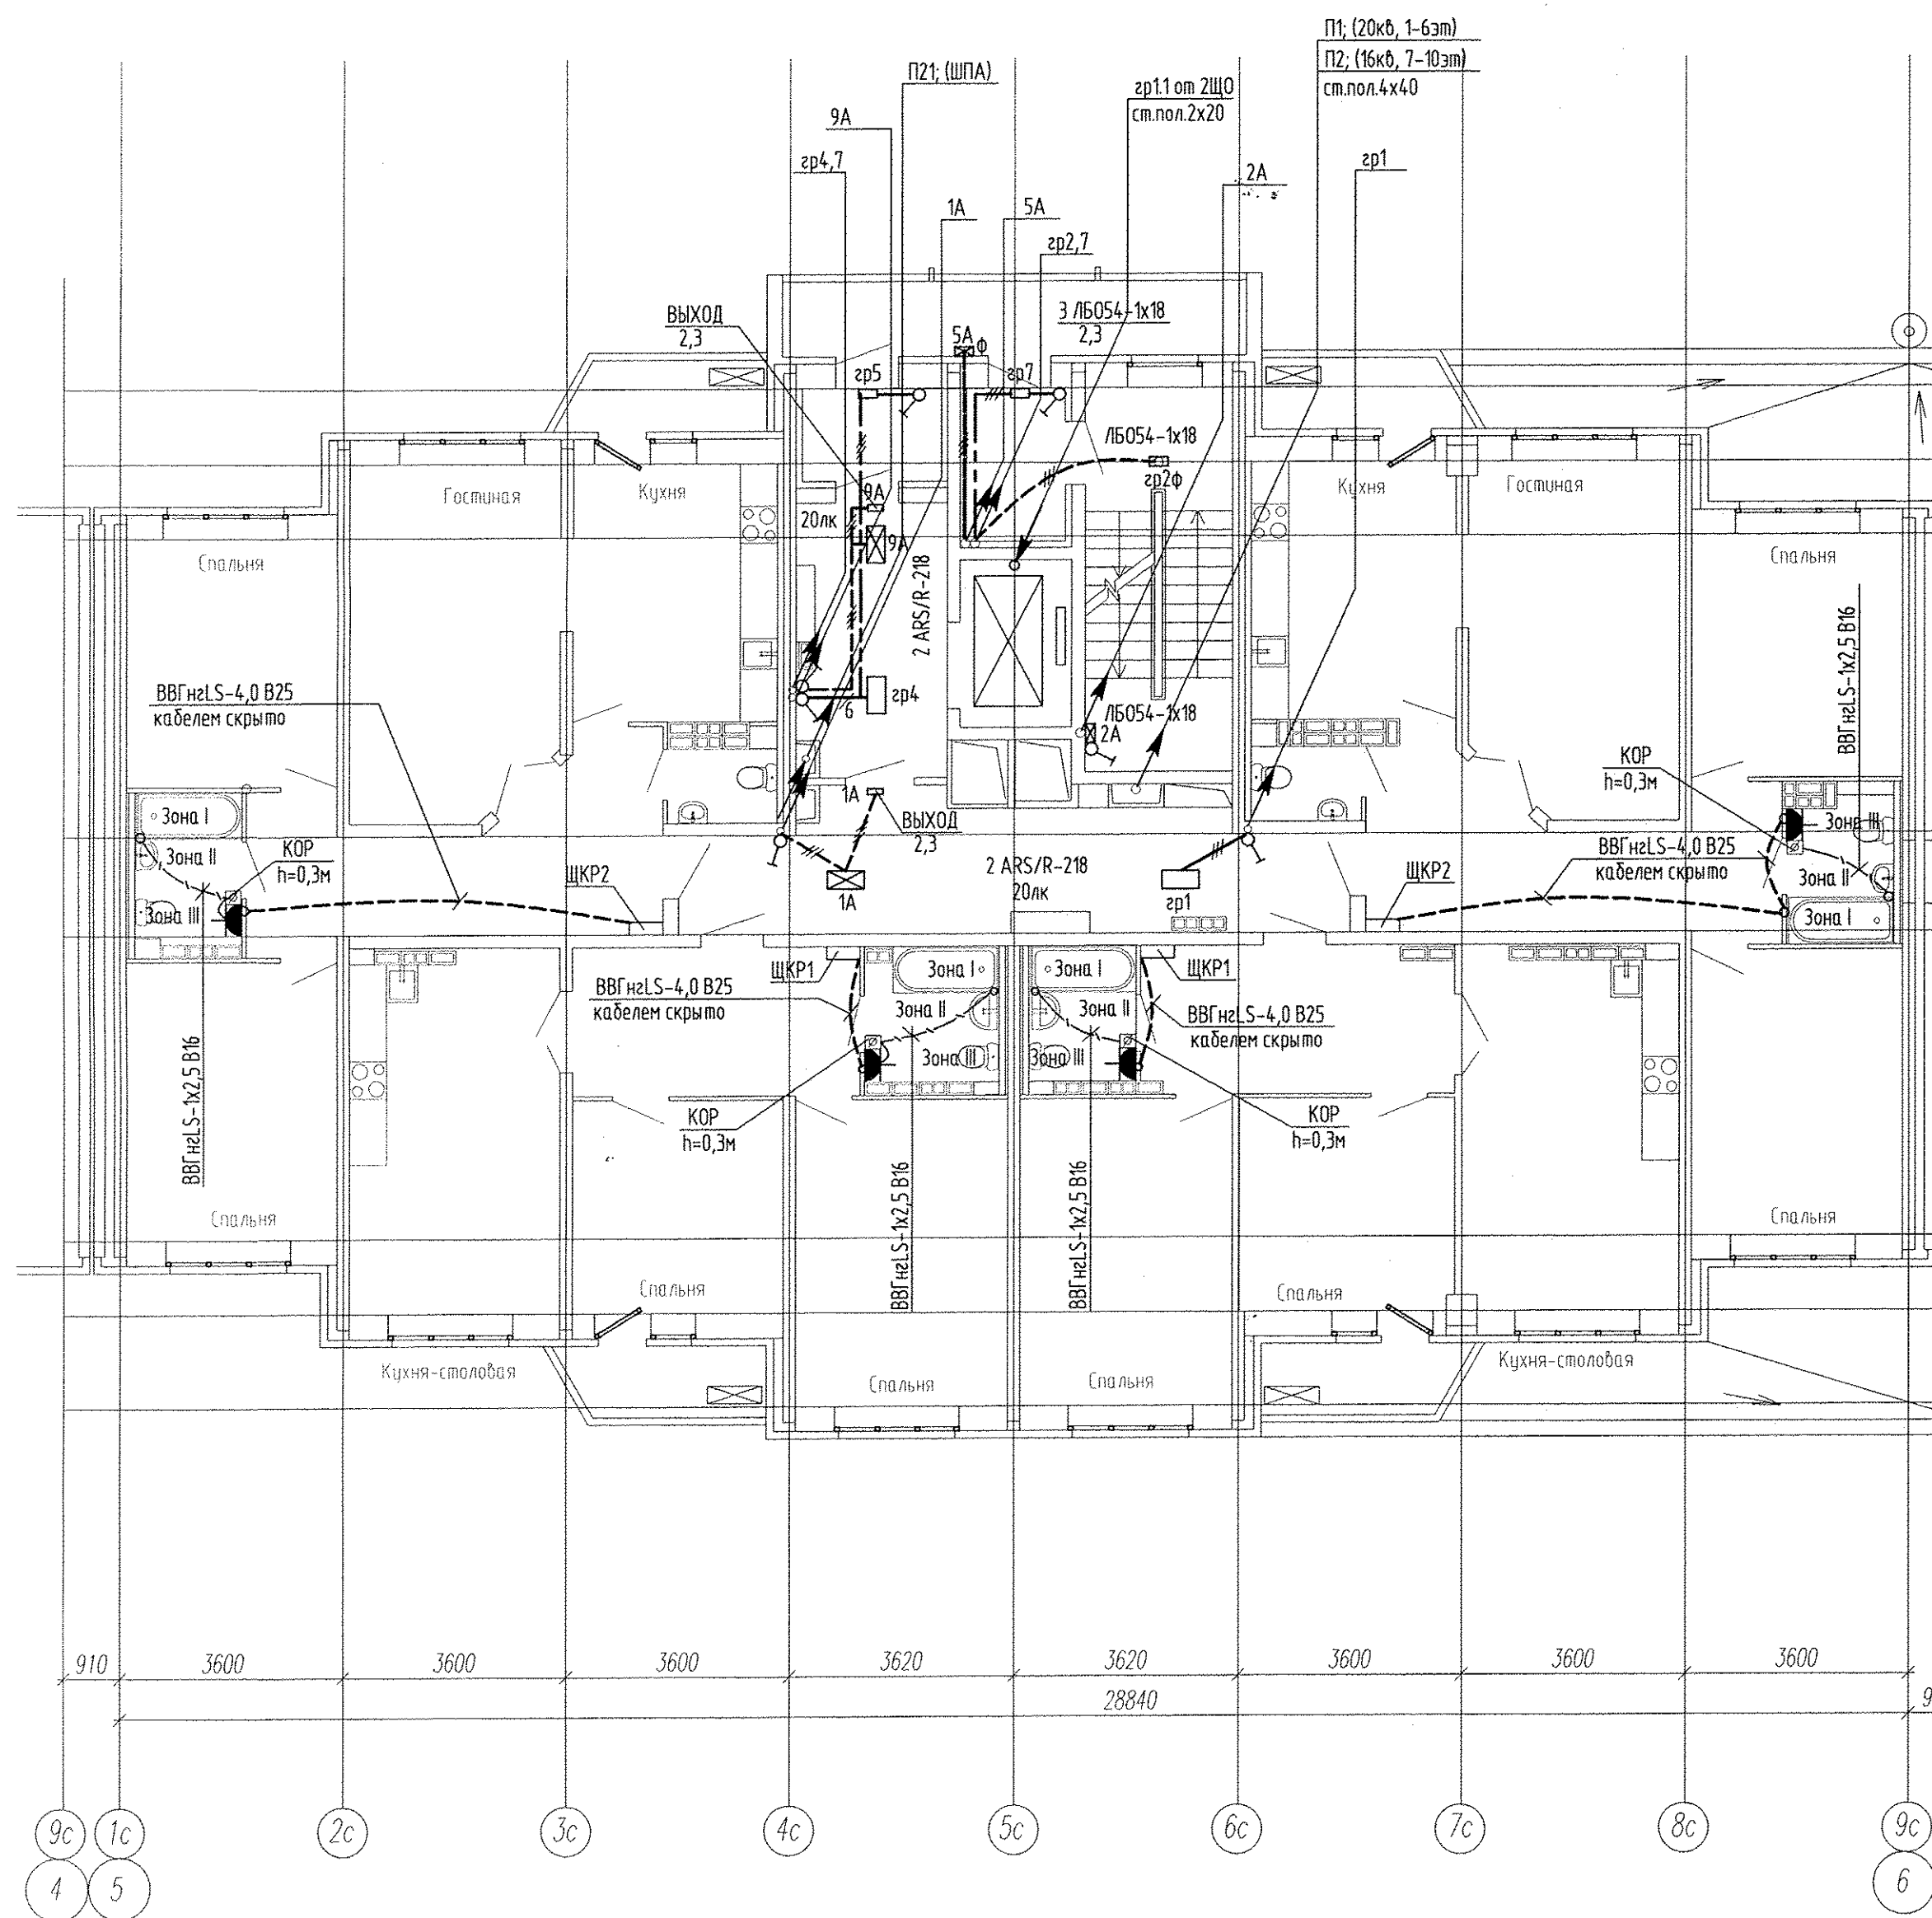

Питающие и распределительные сети запроектированы пятипроводными, кабелями с медными жилами марки нг-LS; для нагрузки 1 категории – марки нг-FR LS и в жестких трубах из самозатухающего ПВХ пластика фирмы "ДС" для остальных потребителей, проложенных в железобетонных лотках завода "Берит".

Освещение поквартирных коридоров и лифтовых холлов выполняется светильниками встроеного типа. Групповые сети домоуправления проложены в монолитных конструкциях и в пространстве подшивного потолка.

Инв. N подл. Подпись и дата Взам. инв. N

АПУ2-134-ЗБ-ЭЛ					
Многоэтажные жилые дома с нежилыми помещениями, встроенными детскими дошкольными учреждениями и подземными паркингами по ул.Машинная-Луганская в Октябрьском районе г.Екатеринбурга.					
Изм.	Кол.уч.	Лист	№ док.	Подпись	Дата
Жилой дом ЗБ со встроенным детским дошкольным учреждением на 50 мест				Стадия	Лист
				Р	15
Гл. спец	Гонтаренко	08.14	План 3-8 этажа секции в осях 5-6.		
Провер.	Завьялова	08.14	Расположение сетей электрооборудования		
Разраб.	Завьялова	08.14	домоуправления		
Копировал				Формат А2	

ЗАО "Корпорация "Атомстройкомплекс"