


СОГЛАСОВАНО		Борозина		12.05.17
		С.С.		12.05.17
СОГЛАСОВАНО		Терехова		12.05.17
		О.В.		12.05.17
СОГЛАСОВАНО		Пашаева		12.05.17
		В.К.		12.05.17
СОГЛАСОВАНО		Решетникова		12.05.17
		В.К.		12.05.17
СОГЛАСОВАНО		Взам. инв.Н		
		И.И.И.Н		
СОГЛАСОВАНО		Подпись и дата		
		И.И.И.Н		

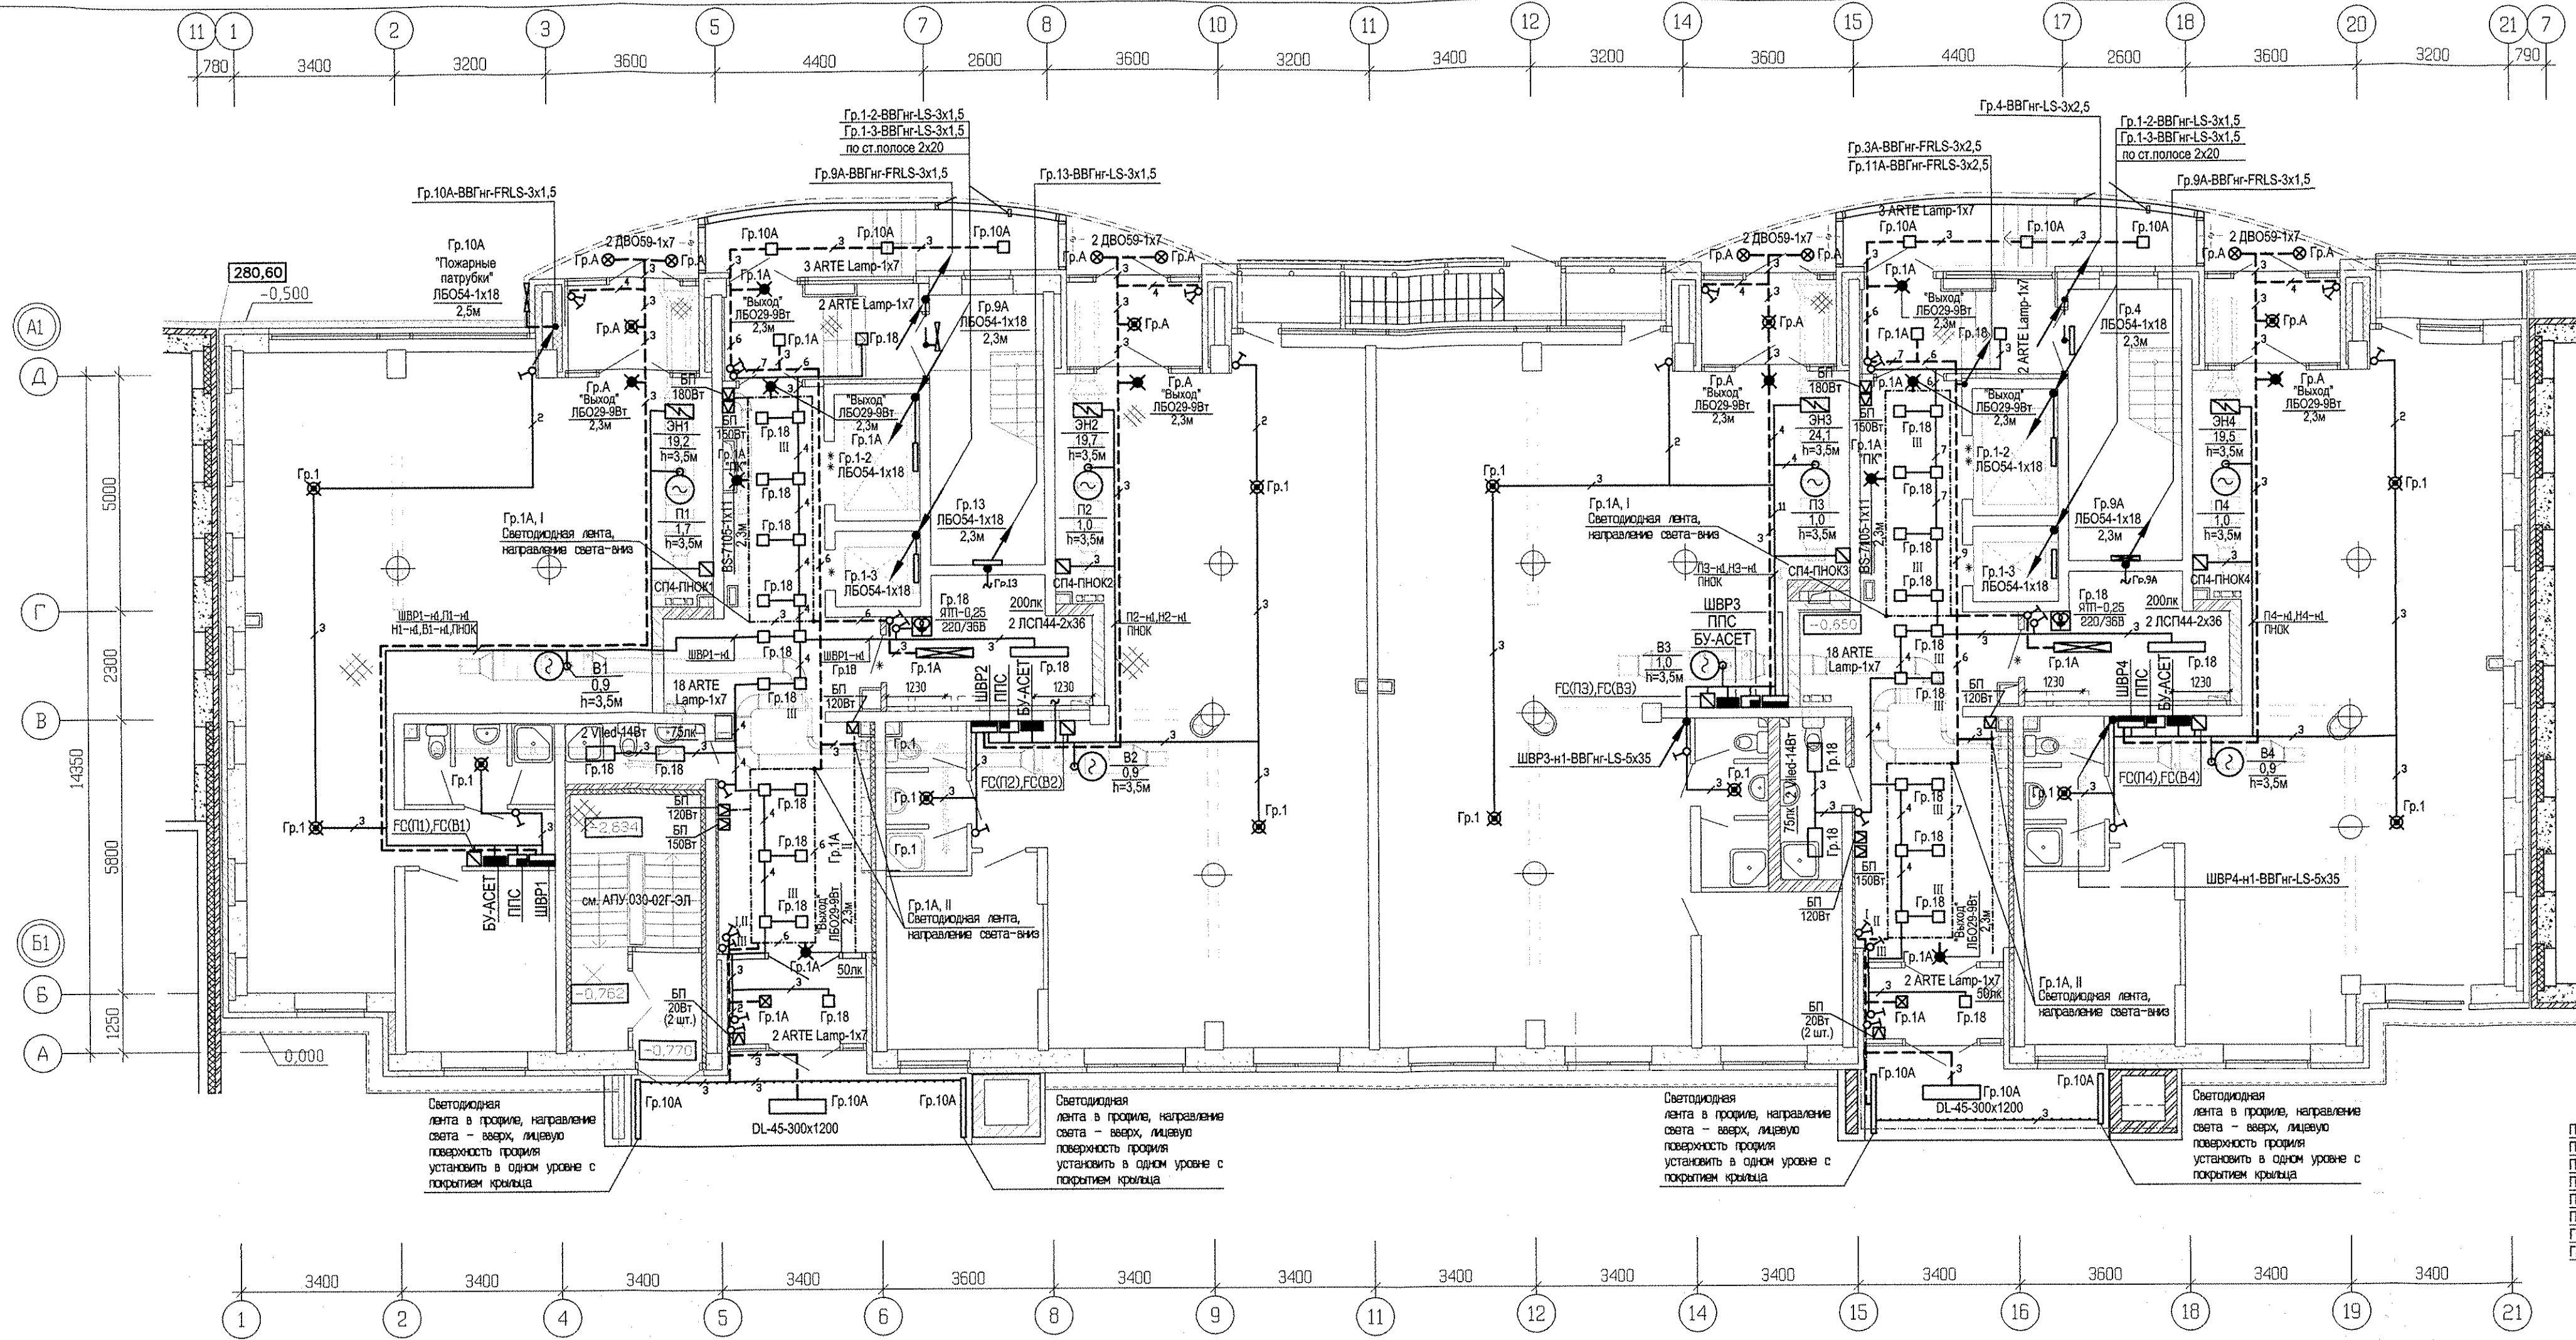

Светодиодная лента
RT6-S050-96 24V DAY WHITE 3X (480 LED)
Мощность: 23 Вт.
Нейтральный белый цвет
Количество: 22,7 м
(<http://divine-light.ru>)
Встроить в алюминиевый профиль
ALU-WIDE-H15-2000 ANOD+ Frost 014949
Количество: 22,7 м
(<http://profile66.ru>)

Светильник ARTE Lamp, для светодиодов
A5941PL-1S1
Размеры: 120*120*126 мм
Цоколь: GU10
Количество: 22 шт.
(<http://divine-light.ru>)
Светодиодная лампа Estares
GU10-220V-7W
Код: 00000005845
Мощность: 7 Вт
Световой поток: 530 Люмен
Цоколь: GU10
Количество: 22 шт.
([www.maysun.ru](http://maysun.ru))

Светодиодная лента (входная группа)
DL-45-300x1200
Мощность: 45 Вт
Степень защиты: IP 54
Нейтральный белый цвет
Количество: 1шт.
(<http://divine-light.ru>)


Светодиодная лента в профиле (входная группа)
Покрывается силиконом, исп. для условий повышенной
влажности и пыли
RTW 2-5000SE
Мощность: 4,8 Вт
Световой поток: 240 Люмен / м
Степень защиты: IP 65
Цвет: белый «Дневной»
Количество: 10,4 м
(<http://arlight66.ru/>)

Профиль для светодиодной ленты
(входная группа)
HR-F-2000
Количество: 10,4 м
Степень защиты: IP 54
(<http://profile66.ru>)


П14-ABBГн-LS-(1x50)+ABBГн-LS-(1x25)
П15-ABBГн-LS-(1x50)+ABBГн-LS-(1x25)
П16-ABBГн-LS-(1x50)+ABBГн-LS-(1x25)
П17-ABBГн-LS-(1x50)+ABBГн-LS-(1x25)
П18-ABBГн-LS-5x6
П19-ABBГн-LS-5x4
П20-ABBГн-LS-3x2,5
П21-ABBГн-LS-3x1,5

П14-ABBГн-LS-3x1,5
П15-ABBГн-LS-3x1,5
П16-ABBГн-LS-5x10
П17-ABBГн-LS-3x1,5
П18-ABBГн-LS-3x1,5
П19-ABBГн-LS-3x1,5
П20-ABBГн-LS-5x16
П21-ABBГн-LS-5x16
П22-ABBГн-LS-5x10
П23-ABBГн-LS-3x1,5
П24-ABBГн-LS-3x2,5
П25-ABBГн-LS-3x1,5
П26-ABBГн-LS-3x2,5
П27-ABBГн-LS-3x1,5

План расположения оборудования и питающих сетей в электрощитовой

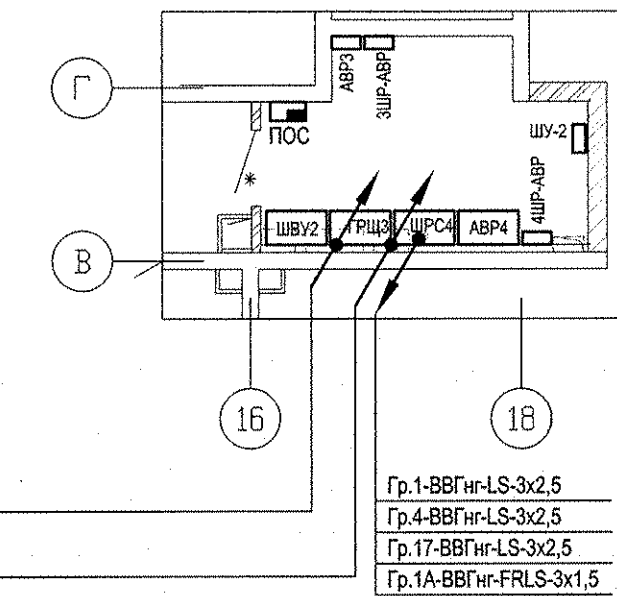

План расположения оборудования и питающих сетей в электрощитовой

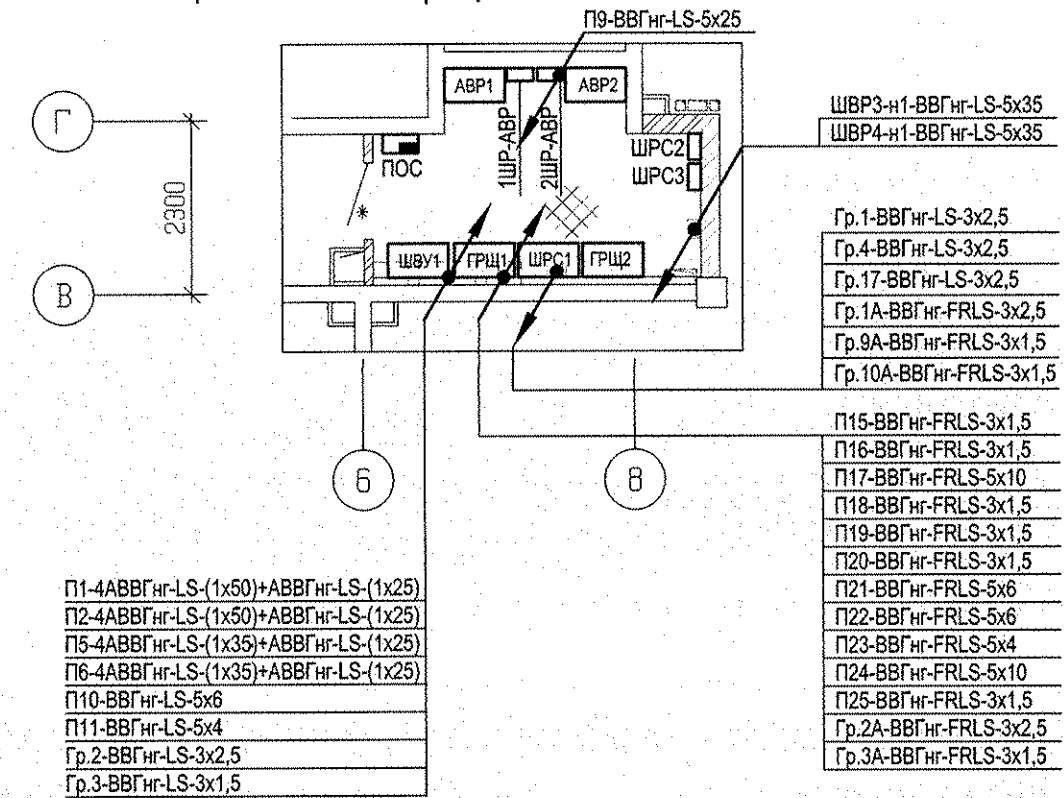

Привязки светильников см. АПУ.030-02Б-АИ
Из стояков исключить группы П24, П25, П26, П27 на всех последующих этажах.
Все светильники типа ARS/R-2x18 и ARS/S-2x18 заменить на светильники типа
"Айсберг призма", мощностью 14Вт, VLED CC 03-Y-A-14-590.130.15-4-0-65
Все светильники типа ЛСП44-2x36 заменить на светильники типа
"Айсберг призма", мощностью 28Вт, VLED CC 03-Y-A-28-1190.130.15-4-0-65

					АПУ.030-02Б-3А				
3	-	Зам	391-17		16.01.18	Жилой комплекс со встроенно-пристроенными объектами общественного назначения, подземной, наземной автостоянками и трансформаторными подстанциями в квартале улиц Ириотской-Равеского-Блохера-Данилы Зверева в Кировском районе г. Екатеринбурга			
1	-	Зам	322-17		22.09.17				
ИЗМ. КОЛ.УЧ. ИСТОЧ. ДОК. ПОДПИСЬ					ДАТА				
Разработал		Карманова			22.05.17	II этап строительства. 16-20-этажная блок-секция	СТАДИЯ	ЛИСТ	ЛИСТОВ
Листец		Багина			22.05.17		Р	16	
					План 1 этажа. Расположение электрических сетей.		ОАО КОРПОРАЦИЯ АТОМСТРОЙКОМПЛЕКС		
ГАП		Чирков			22.05.17				