


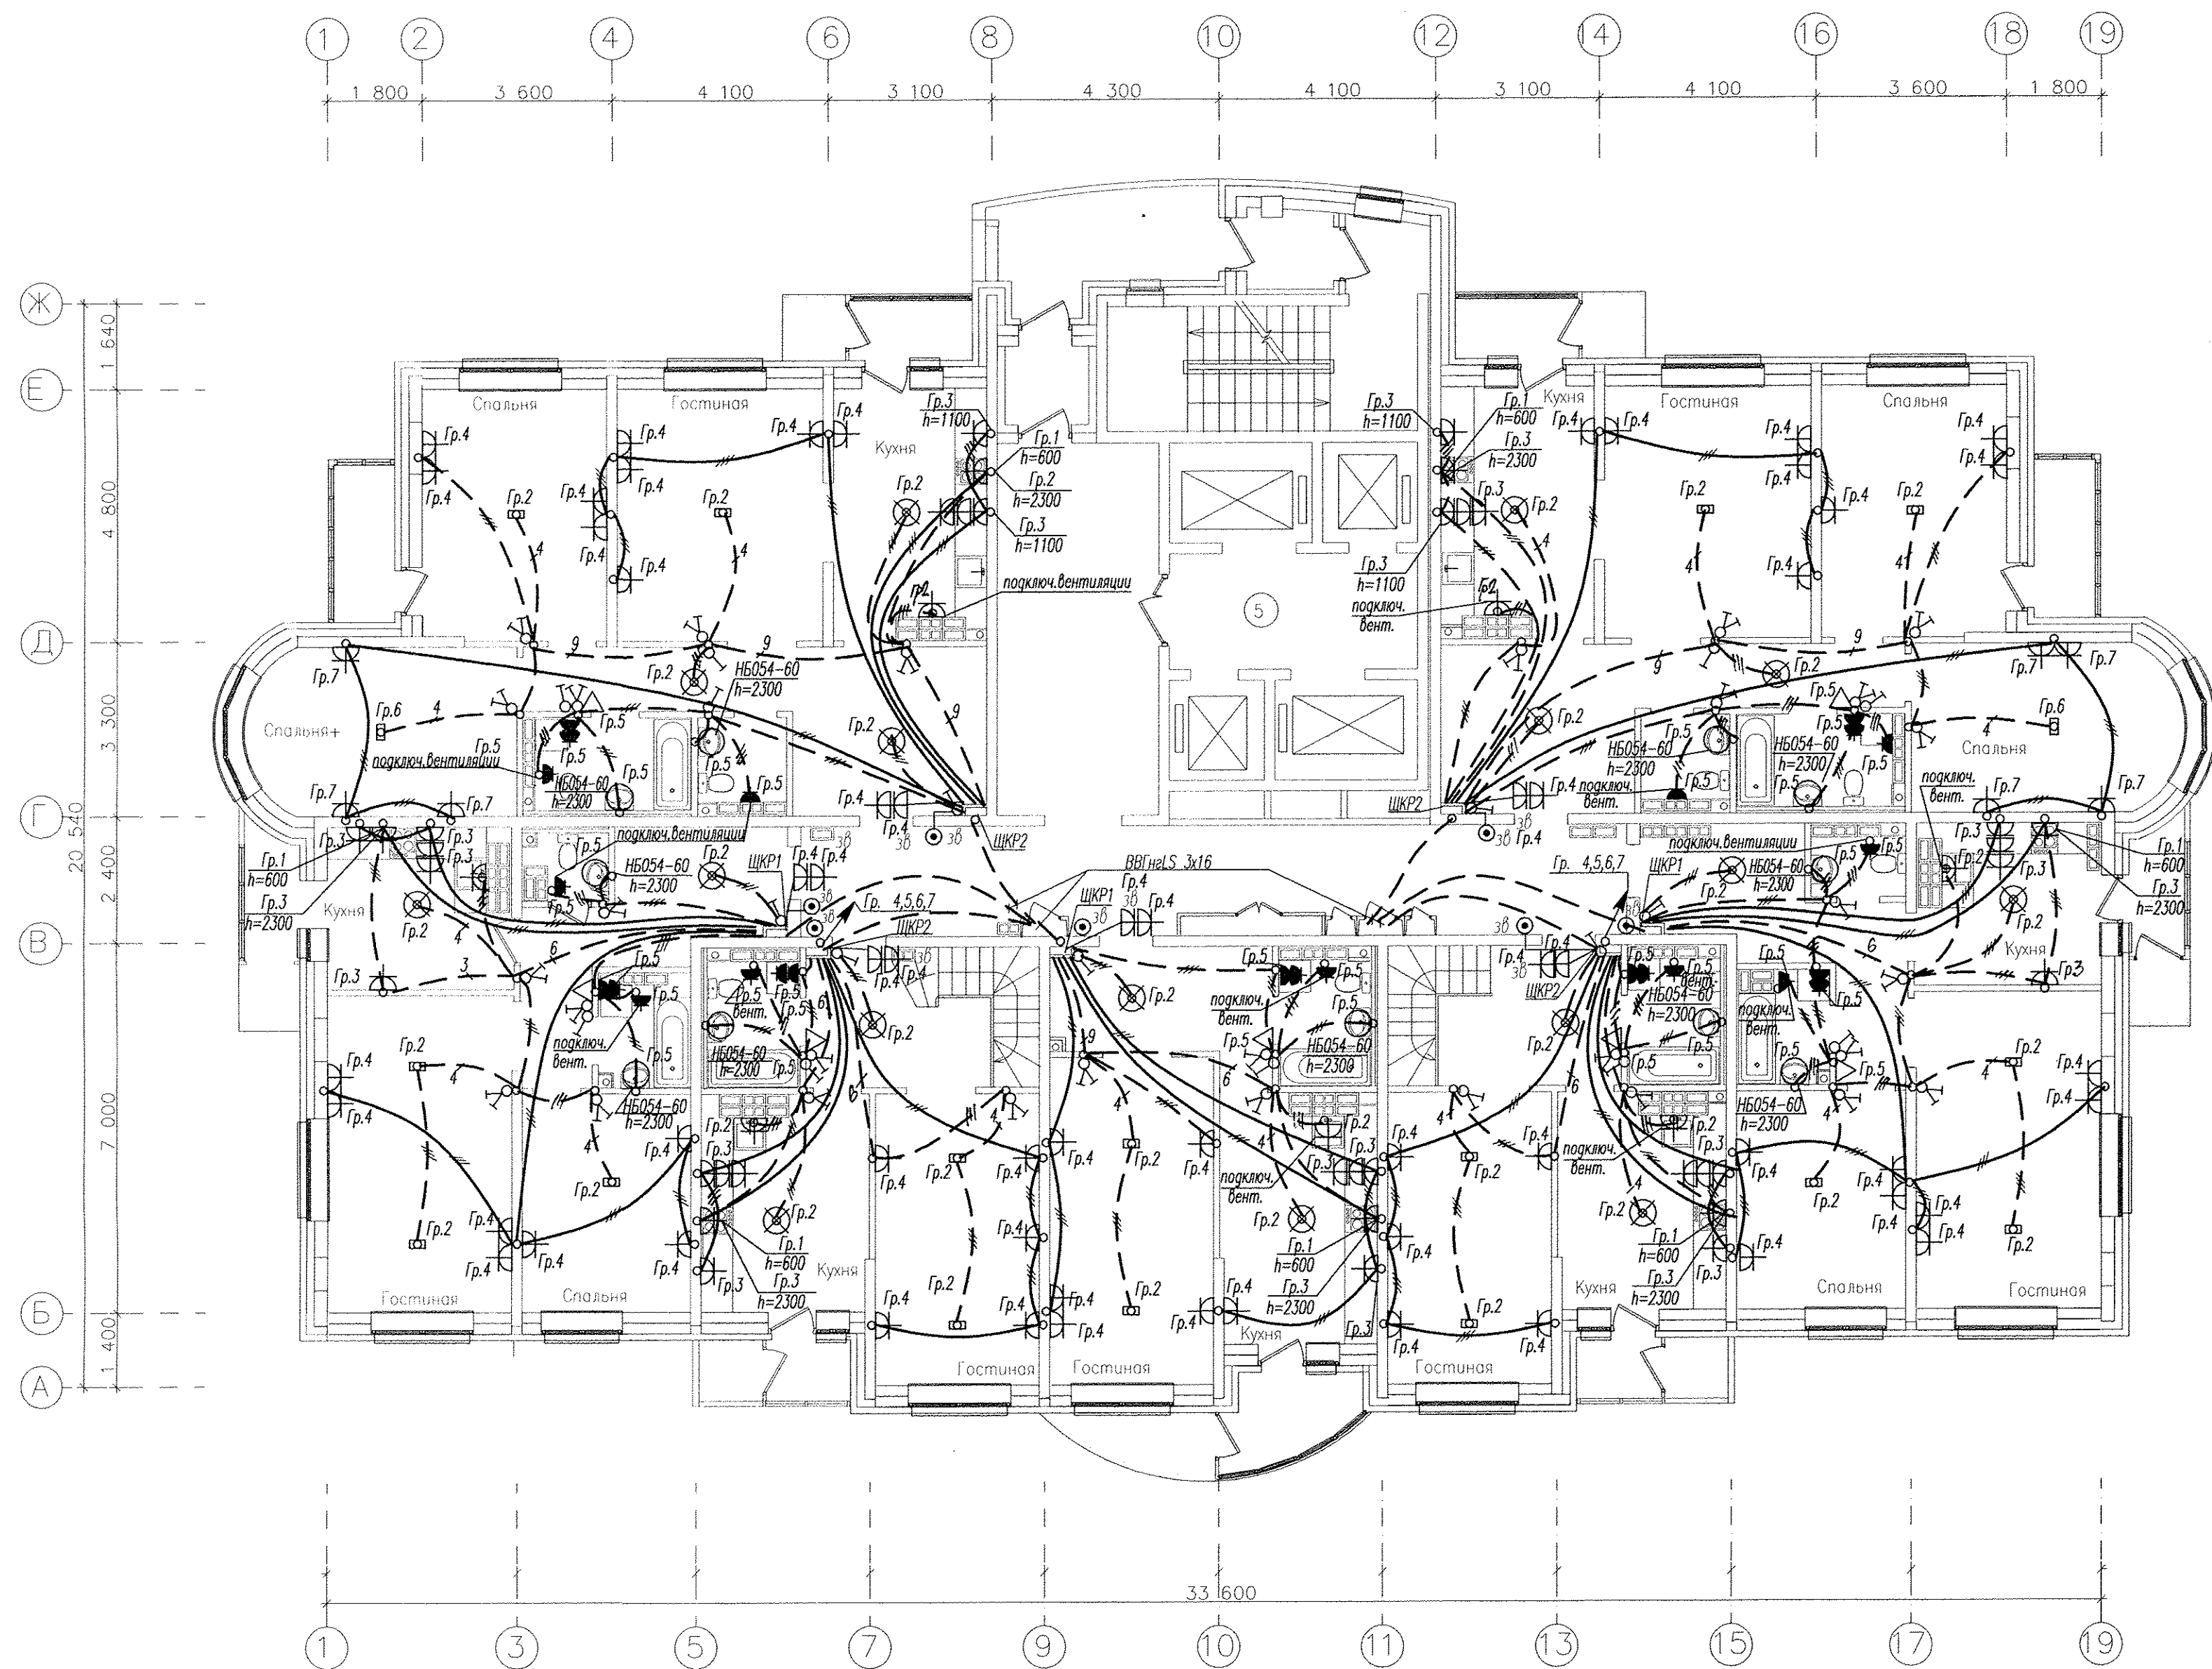

----- Разводка труб в монолите потолка
 ————— Разводка труб в монолите пола

Примечания:

1. Высота установки розеток не отмеченная на планах $H=300\text{мм}$, высота установки выключателей $H=900\text{мм}$.
2. В санузлах и ванных комнатах установить светильники НБ054-60, на высоте $H=2400\text{мм}$, Шкл.защиты, IP23.
3. Коробку с шиной заземления (ДШУП), установить на высоте 200мм от пола.
4. Высота установки настенных патронов $H=2300\text{мм}$, итепсельных розеток в ванных комнатах $H=1100\text{мм}$.

Инв. N подл. Подпись и дата Взам. инв. N

АПУ2-126.1-09-05-ЭЛ					
Многоэтажные жилые дома с нежилыми помещениями, встроенным детским садом, подземной автостоянкой в границах 8Март-Авиационной-Союзной-Циолковского в Чкаловском районе г.Екатеринбурга. 2 очередь строительства.					
Изм.	Кол.уч.	Лист	№ док.	Подпись	Дата
Жилой дом №9 с офисами				Стадия	Лист
Пусковой комплекс 5.				P	ZP
Гл. спец	Гонтаренко	02.14	План 25 этажа. Расположение сетей электрооборудования квартир.		
Провер.	Завьялова	02.14			
Разраб.	Александрова	02.14			
Копировал				Формат А2	