


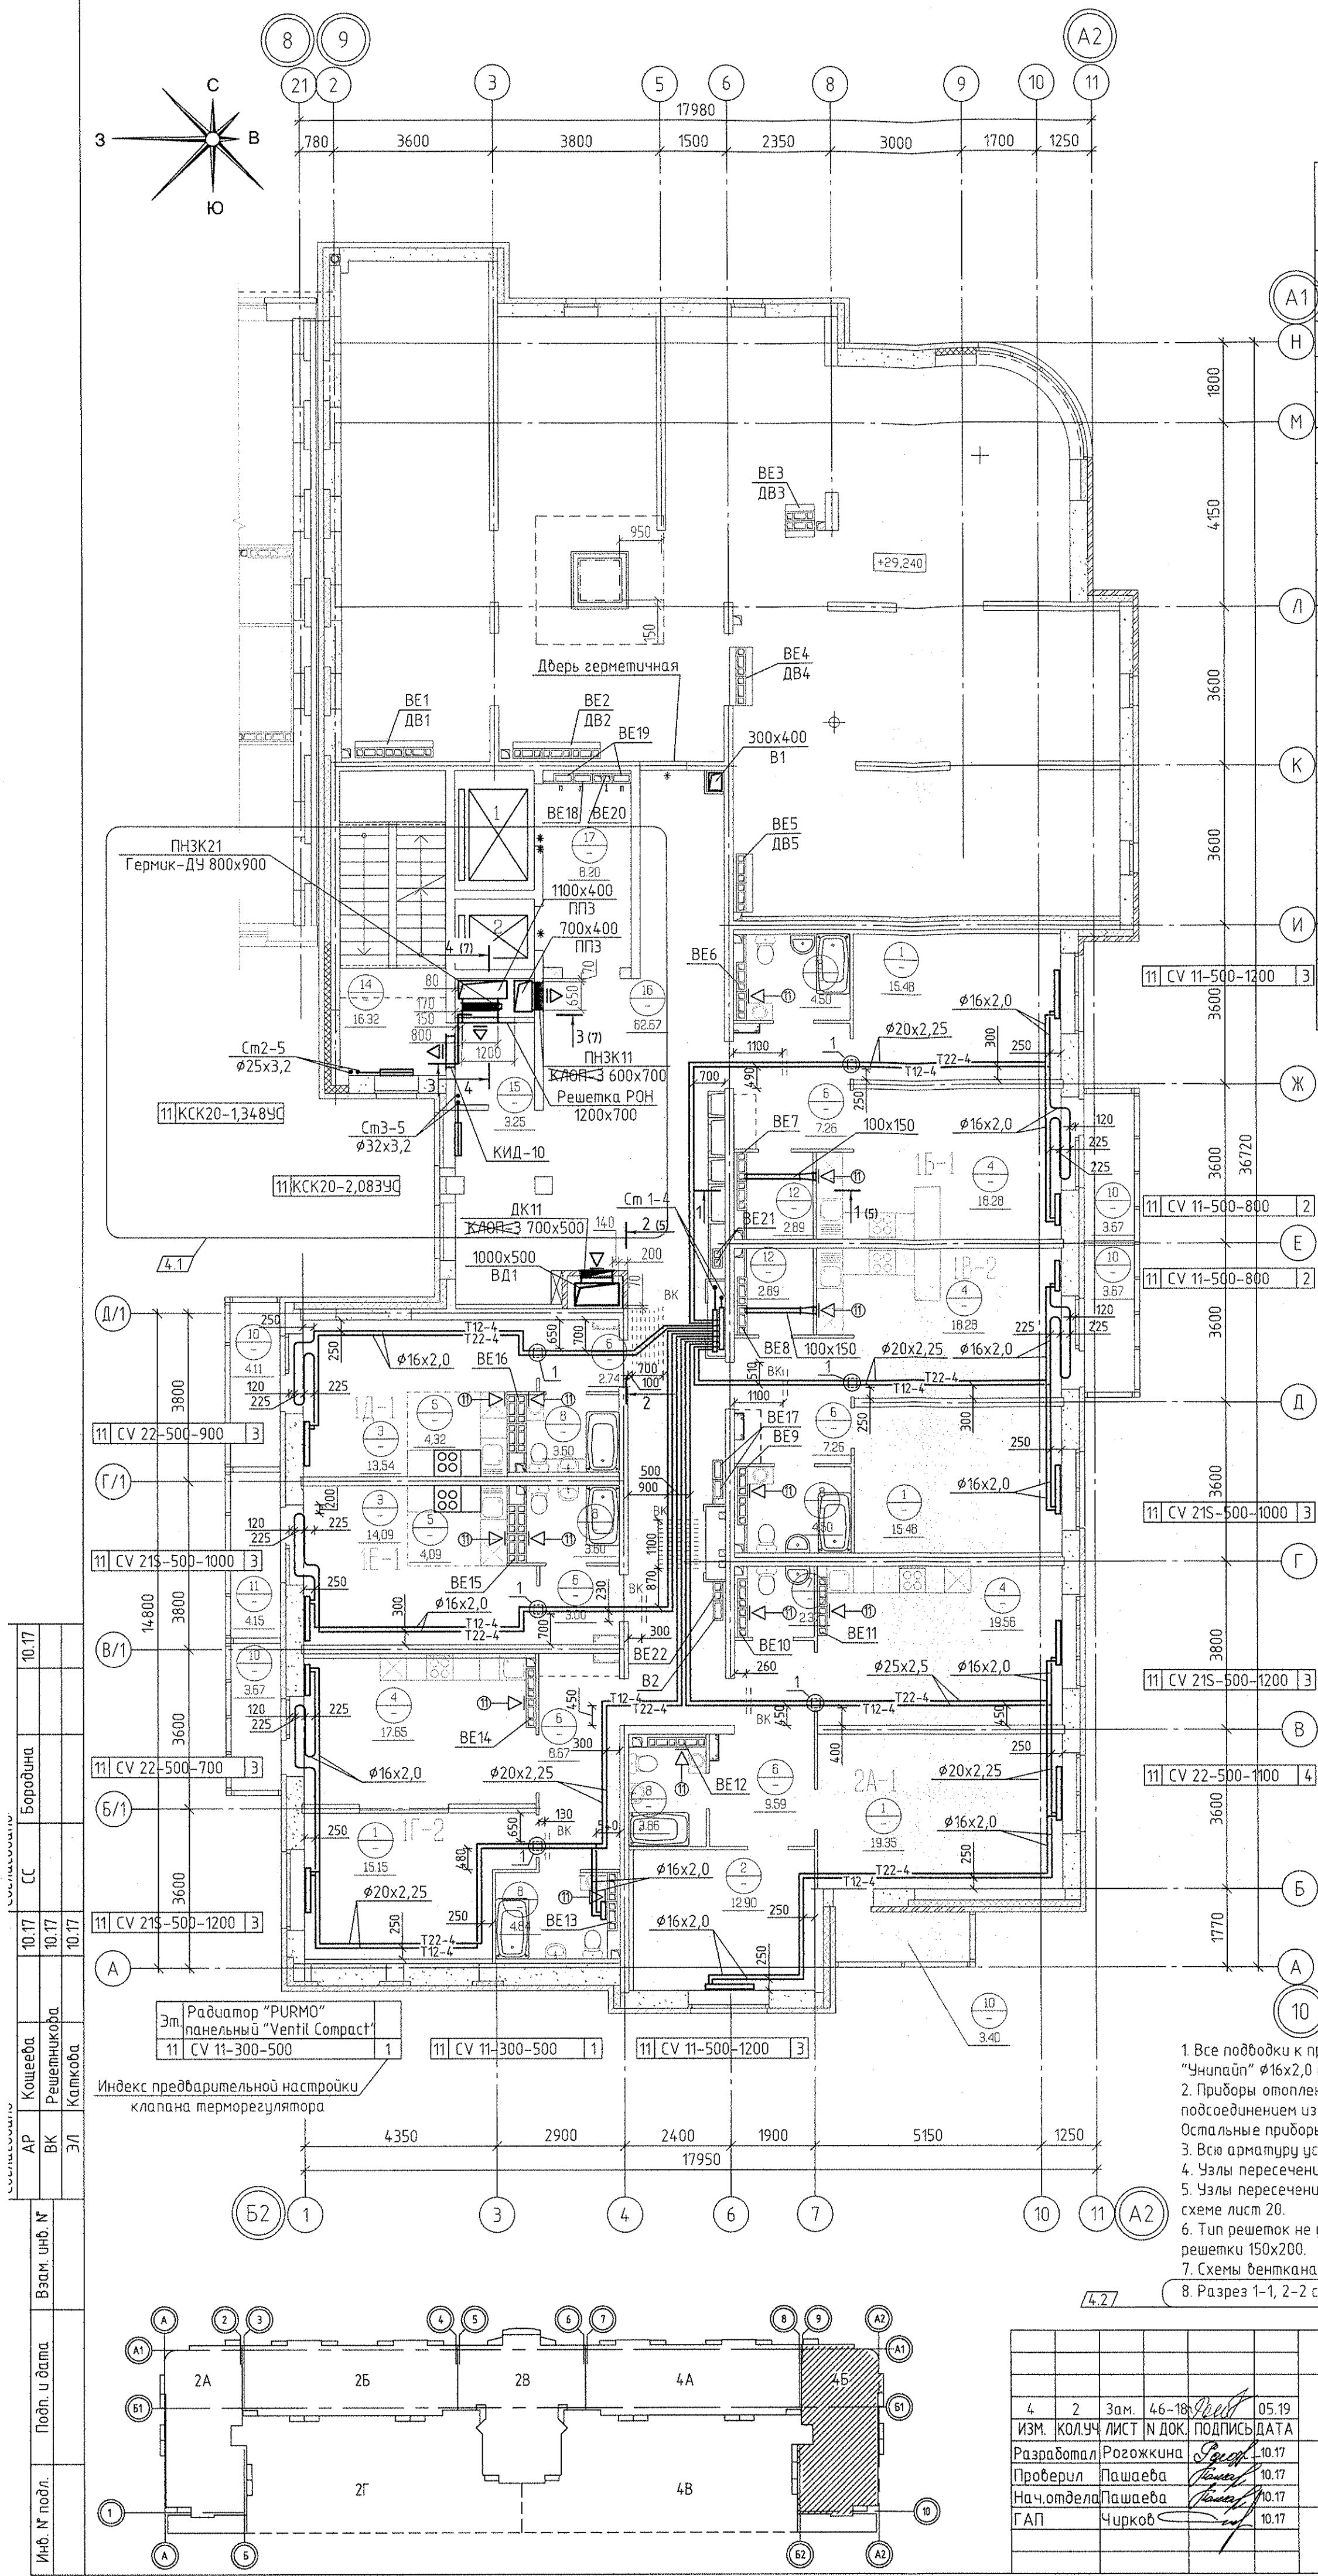

Экспликация помещений			
Номер помещения	Наименование	Площадь на этаж, м2	Кат. помещения
Помещения квартир			
1	Гостиная	65,46	
2 (2/1/2)	Спальня (Спальня 1; Спальня 2)	12,90	
3	Жилая комната (без учета площади кухни-ниши)	27,63	
4	Кухня	73,77	
5	Кухня-ниша	8,41	
6	Коридор	38,52	
7	Санузел	2,37	
8	Ванная	24,90	
9	Душевая	-	
10	Балкон	18,52	
11	Лоджия	4,15	
12	Встроенный шкаф	5,78	
13	Хозкомната	-	
Итого по жилой части:		282,41	
Общедомовые помещения			
14	Лестничная клетка	16,32	
15	Тамбур-шлюз	3,25	
16	Межквартирный этажный коридор	62,67	
17	Лифтовой холл	8,20	
Итого (общедомовые помещения):		90,44	

Условные обозначения
K-10 - бытовой осевой вентилятор "ВЕНТС"

Примечание:
1. Все подводы к приборам отопления "Ригмо" выполнять трубой металлопластиковой "Униплайн" $\phi 16 \times 2,0$ мм.
2. Приборы отопления, установленные у вентблока выполнять с нижним прямым подсоединением из пола.
Остальные приборы отопления выполнять с нижним угловым подсоединением.
3. Всю арматуру установленную в системах отопления см. на схемах листы 13-16.
4. Узлы пересечения трубопроводов отопления и водоснабжения см. на схеме лист 19.
5. Узлы пересечения трубопроводов отопления при поворотах и отведениях см. на схеме лист 20.
6. Тип решеток не указанных на плане принять регулируемые вентиляционные решетки 150x200.
7. Схемы вентканалов BE-1... BE-22 см. АПУ.030-045-АР листы 28-30.
8. Разрез 1-1, 2-2 см. лист 5, разрез 3-3 см. лист 7, узел 1 - см. лист 3.

АПУ.030-045-ОВ			
4	2	Зам. 46-18	05.19
ИЗМ.	КОЛ.УЧ	ЛИСТ	Н ДОК.
Разработал	Рогожкина	Проверил	Пашаева
Нач.отдела	Пашаева	ГАП	Чирков
Жилой комплекс со встроенно-пристроенными объектами общественного назначения, подземной, надземной автостоянками и трансформаторными подстанциями в квартале улиц Ирбитской-Раевского-Блюхера-Данилы Зверева в Кировском районе г. Екатеринбурга			
VII этап строительства. 11 - 12-этажная блок-секция		СТАДИЯ	ЛИСТ
План 11 этажа		Р	10
АО КОРПОРАЦИЯ АТОМСТРОЙКОМПЛЕКС			