


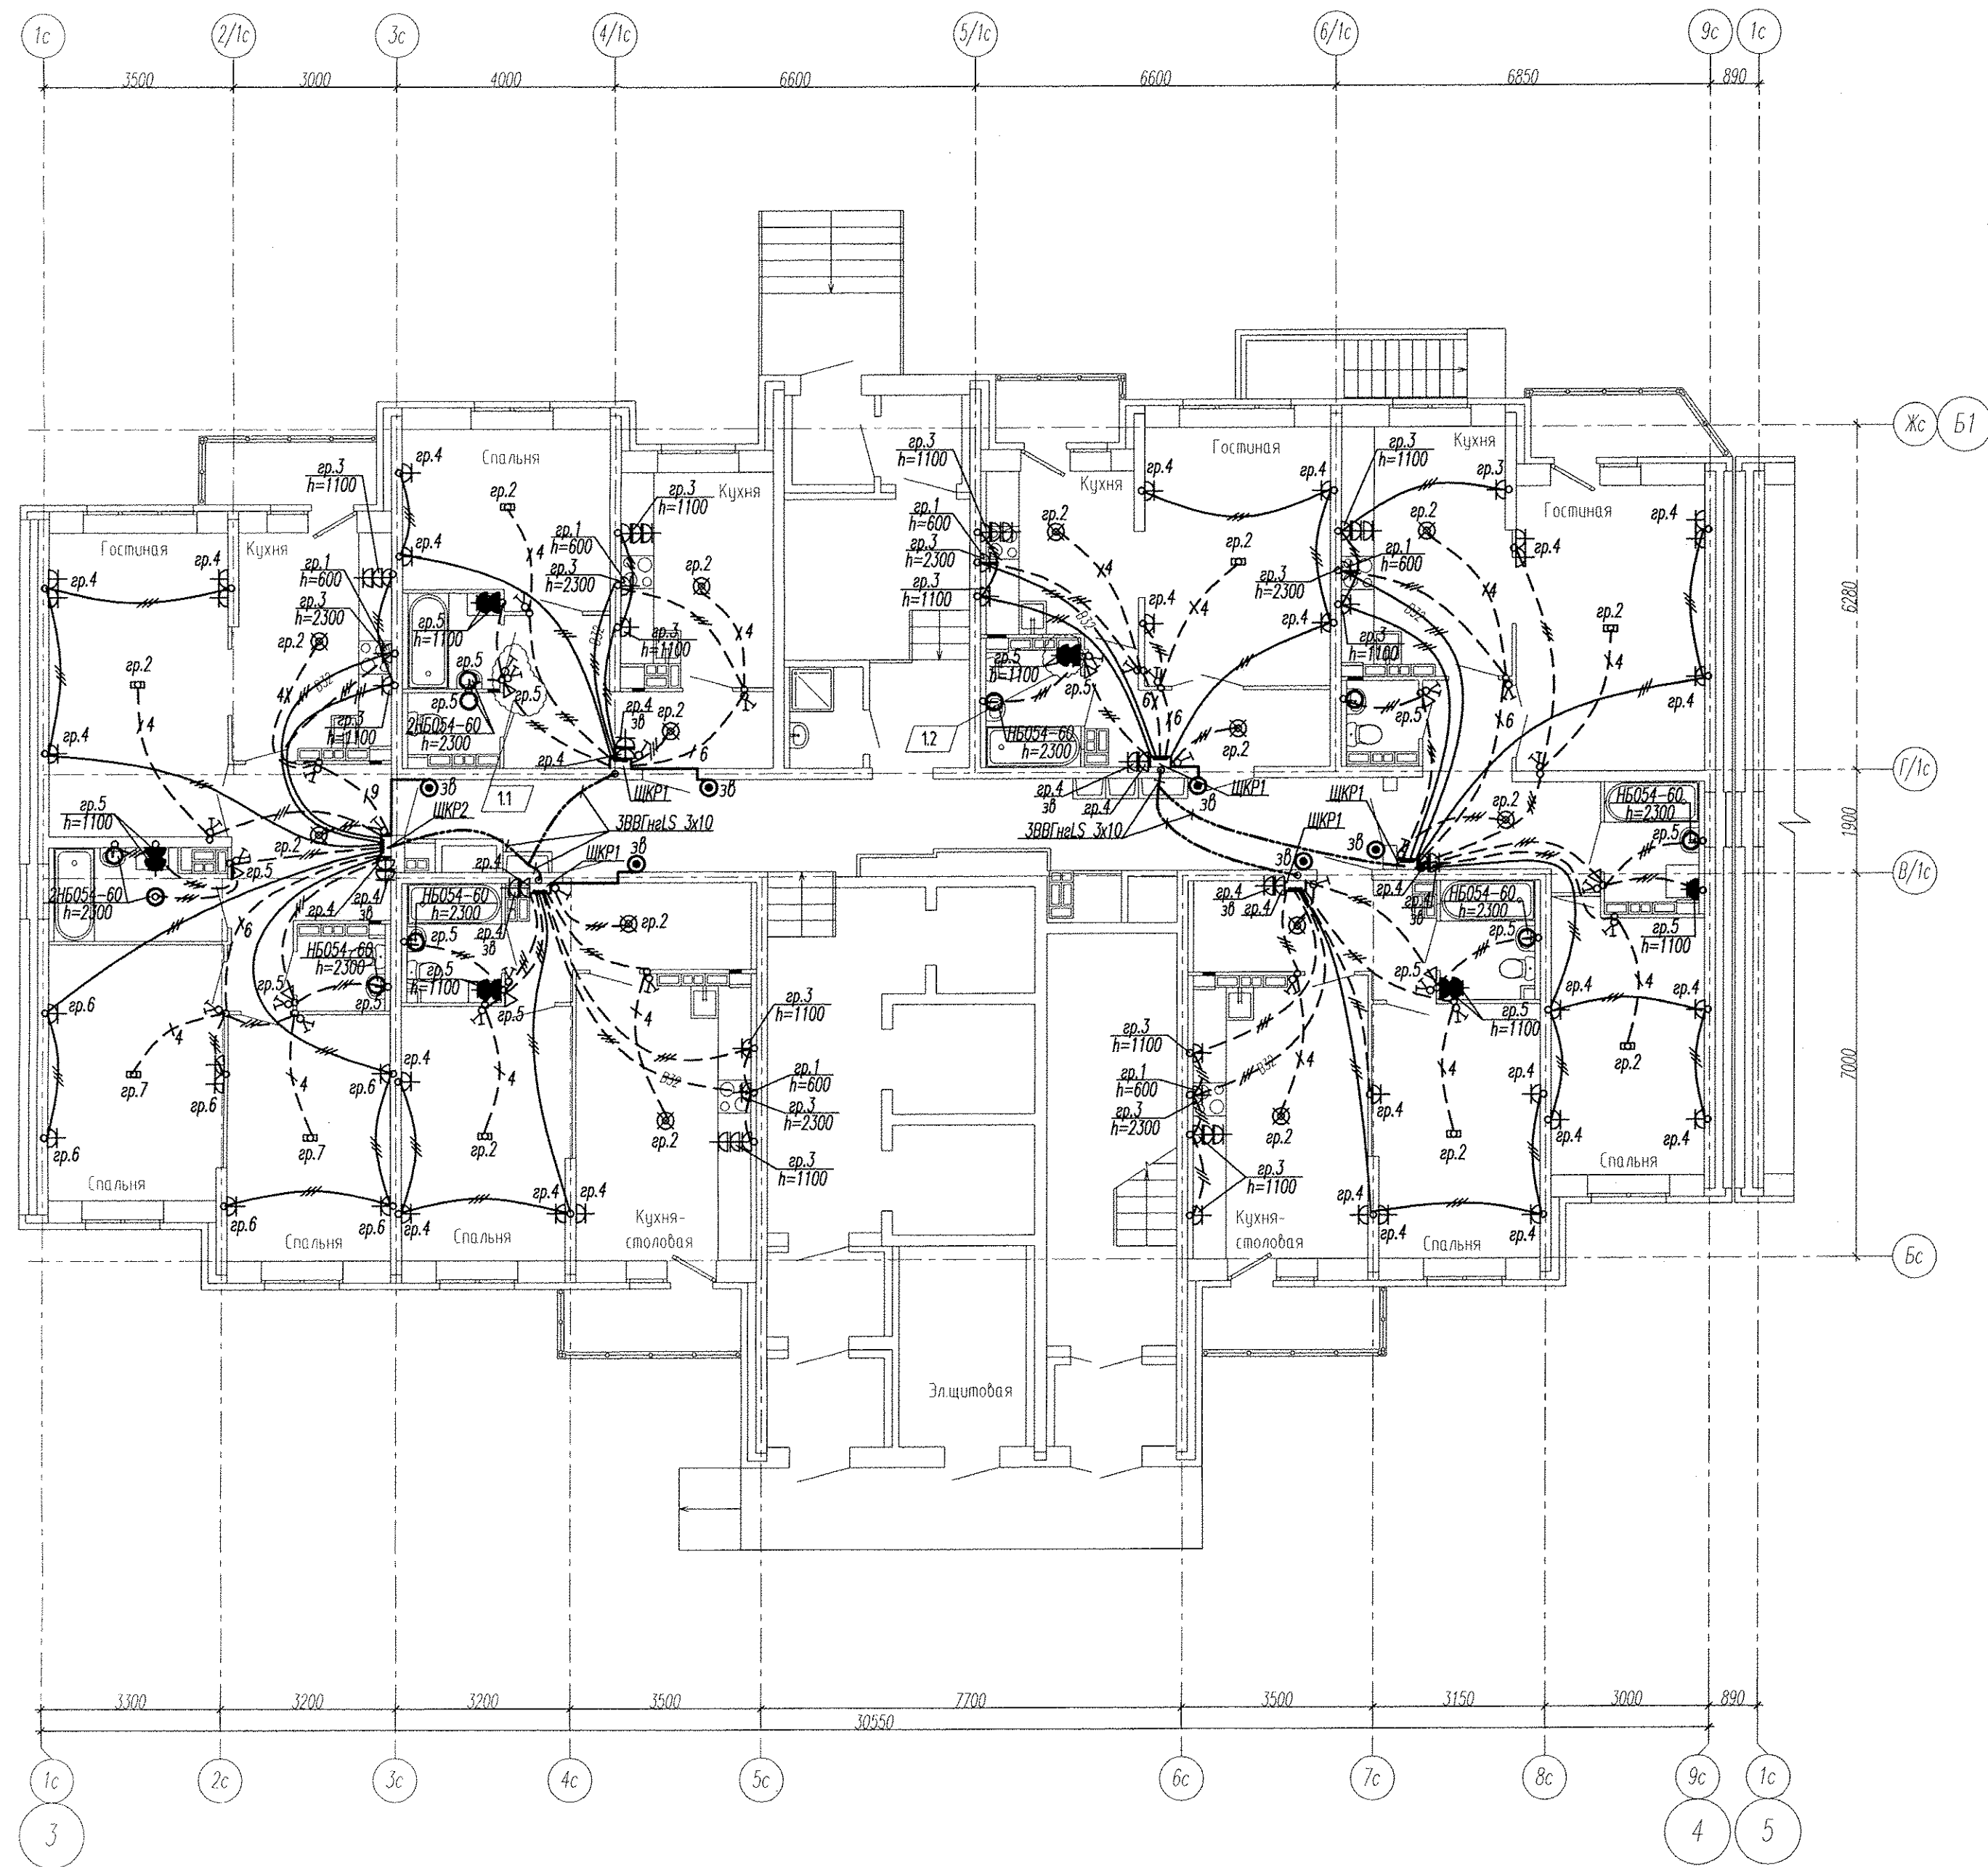

Примечание

Эл.питание квартир предусматривать от щита этажного до квартирного открыто за подвесным потолком. Питание квартир предусмотрено однофазное кабелем ВВГнгLS 3х10.
Сети проложить проводом ПВ в винилластовых трубах в монолитных конструкциях перекрытий пола и потолка, а также кабелем ВВГнгLS по перегородкам в штрабах под слоем штукатурки.
В квартирах высота установки от уровня чистого пола
выключатели — 1100 мм; 13
штепсельные розетки кухни и санузлов — 1100 мм;
штепсельные розетки комнат — 300 мм;
настенный патрон (Δ) — 2300 мм;
В квартирах максимально размещать электроустановочные приборы на прикладках квартирных щитков (розетка, выключатель, розетка для звонка).
выключатель — 800 мм;
штепсельная розетка для звонка на высоте 200 мм от потолка;
штепсельная розетка коридора — 300 мм от чистого пола.

Инв. N поз. Подпись и дата Взам. инв. N

АПУ2-141-01-02-ЭЛ					
1	3	-	274-15	04.15	Жилые дома со встроенным дошкольным образовательным учреждением, подземной автостоянкой в границах улиц Аптекарская - Ферганская - Агрономическая в Чкаловском районе г.Екатеринбурга.
Изм.	Кол.уч.	Лист	№ док.	Подпись	Дата
Жилой дом №1 в осях 3-4. 2 очередь				Стадия	Лист
				P	15
Гл. спец	Гонтаренко	12.14	План 1 этажа. Расположение сетей электрооборудования квартир.		
Провер.	Завьялова	12.14			
Разраб.	Губаева	12.14			
Копировал				Формат А2	