


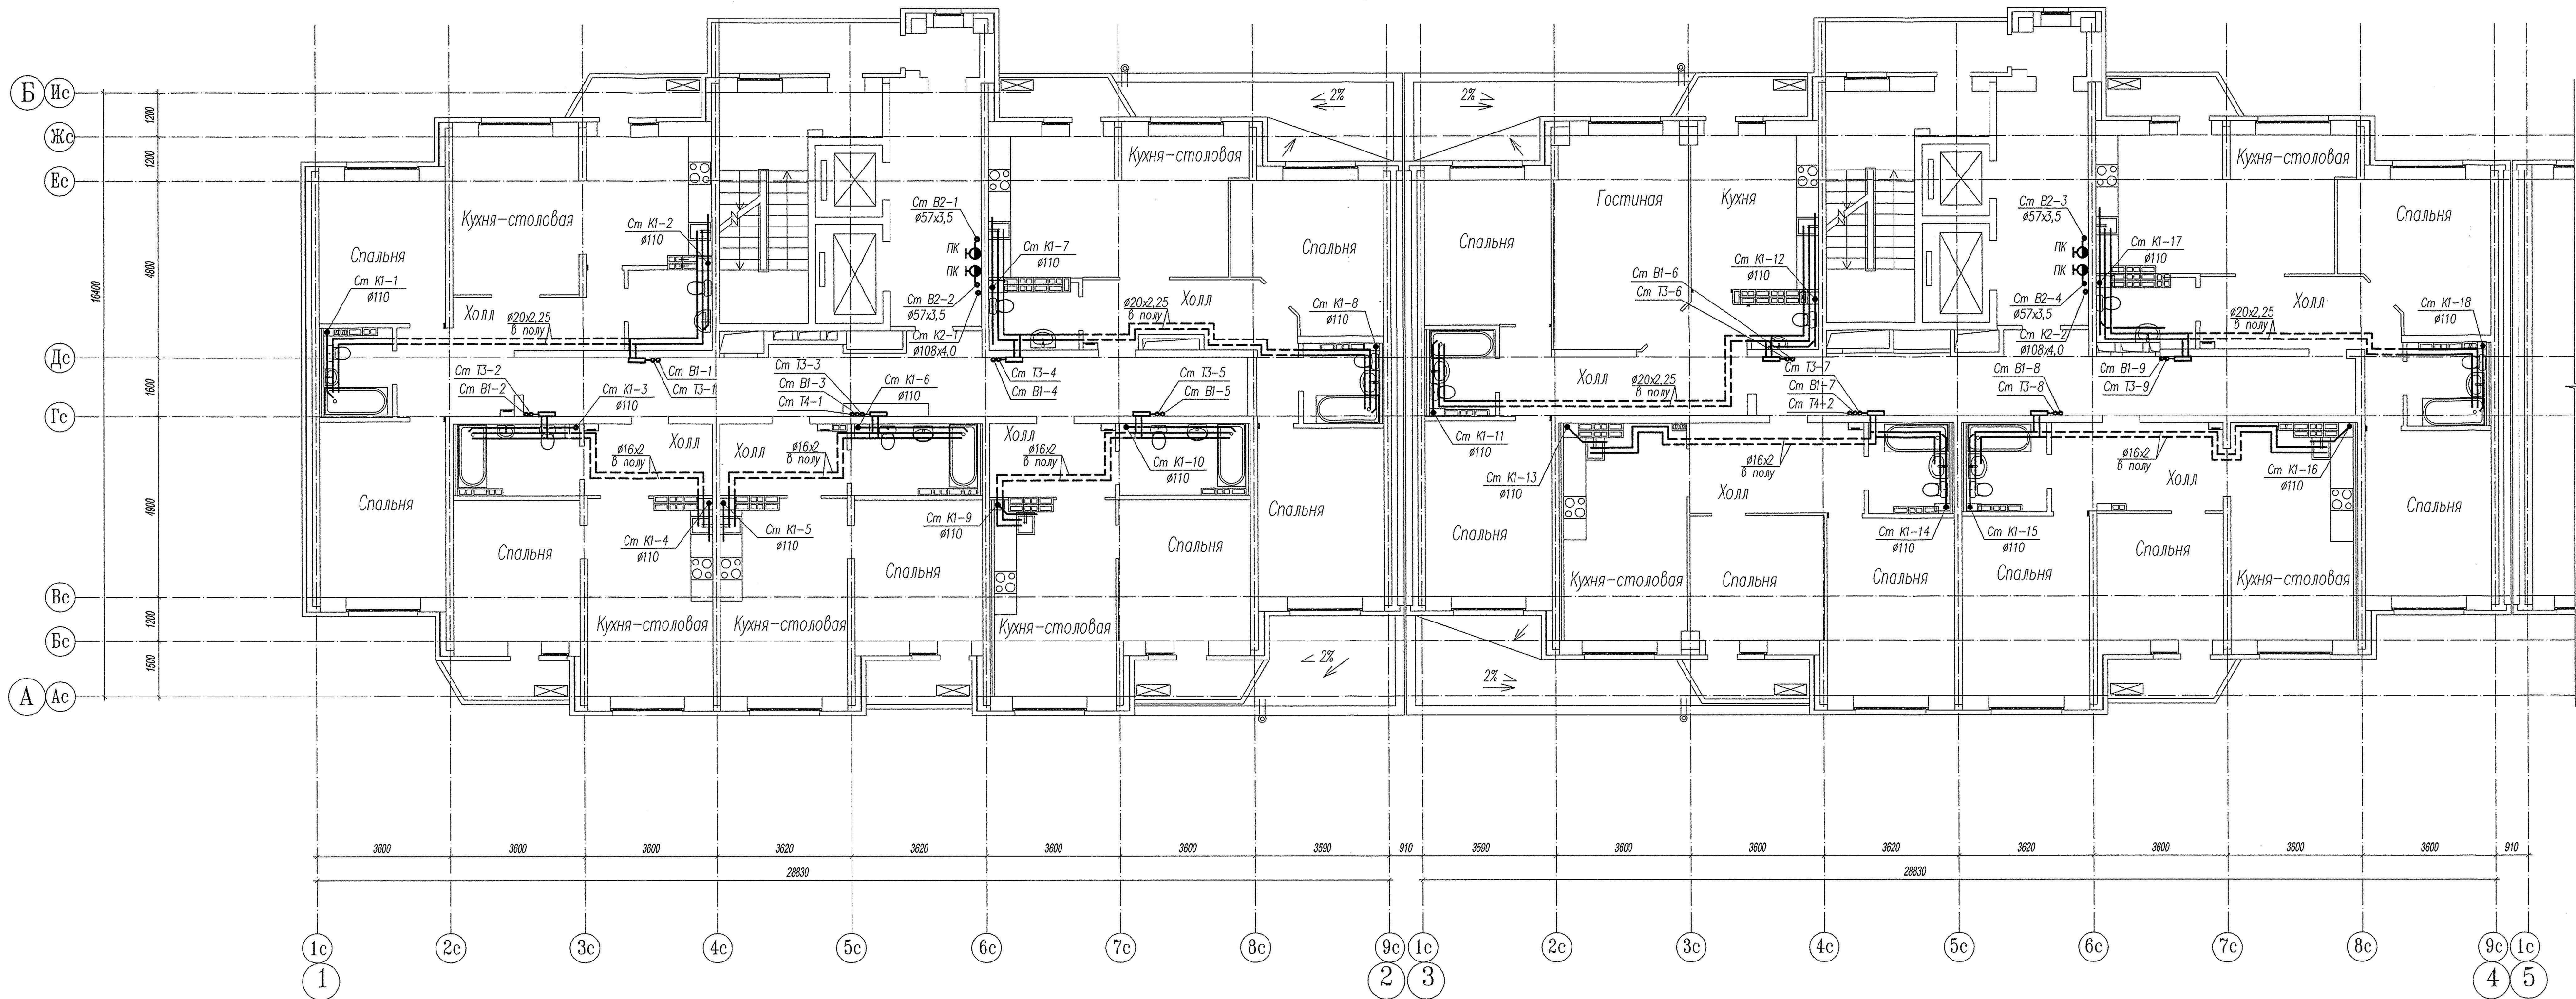

УСЛОВНЫЕ ОБОЗНАЧЕНИЯ

- В1— — трубопровод холодной воды жилого дома
—В2— — трубопровод внутреннего пожаротушения
—Т3— — трубопровод горячей воды жилого дома
—Т4— — трубопровод циркуляционный жилого дома
—К1— — канализация хозяйственно-бытовая жилого дома
—К2— — канализация ливневая

0,000=241,370

						СДП.001-03А-ВК		
						Многоэтажные жилые дома с нежилыми помещениями, встроенными детскими дошкольными учреждениями и подземными паркингами по ул. Машинная-Луговая в Октябрьском районе г. Екатеринбург.		
Изм.	Кол.уч.	Лист	№ док	Подпись	Дата	Жилой дом N3А	Стадия	Лист
							Р	6
Н. контр.						План 3 этажа.	000	
Проверил	Малышева	04.04					"Синара-Деверлопмент-Проект"	
Разработ	Комкова	10.14						