
 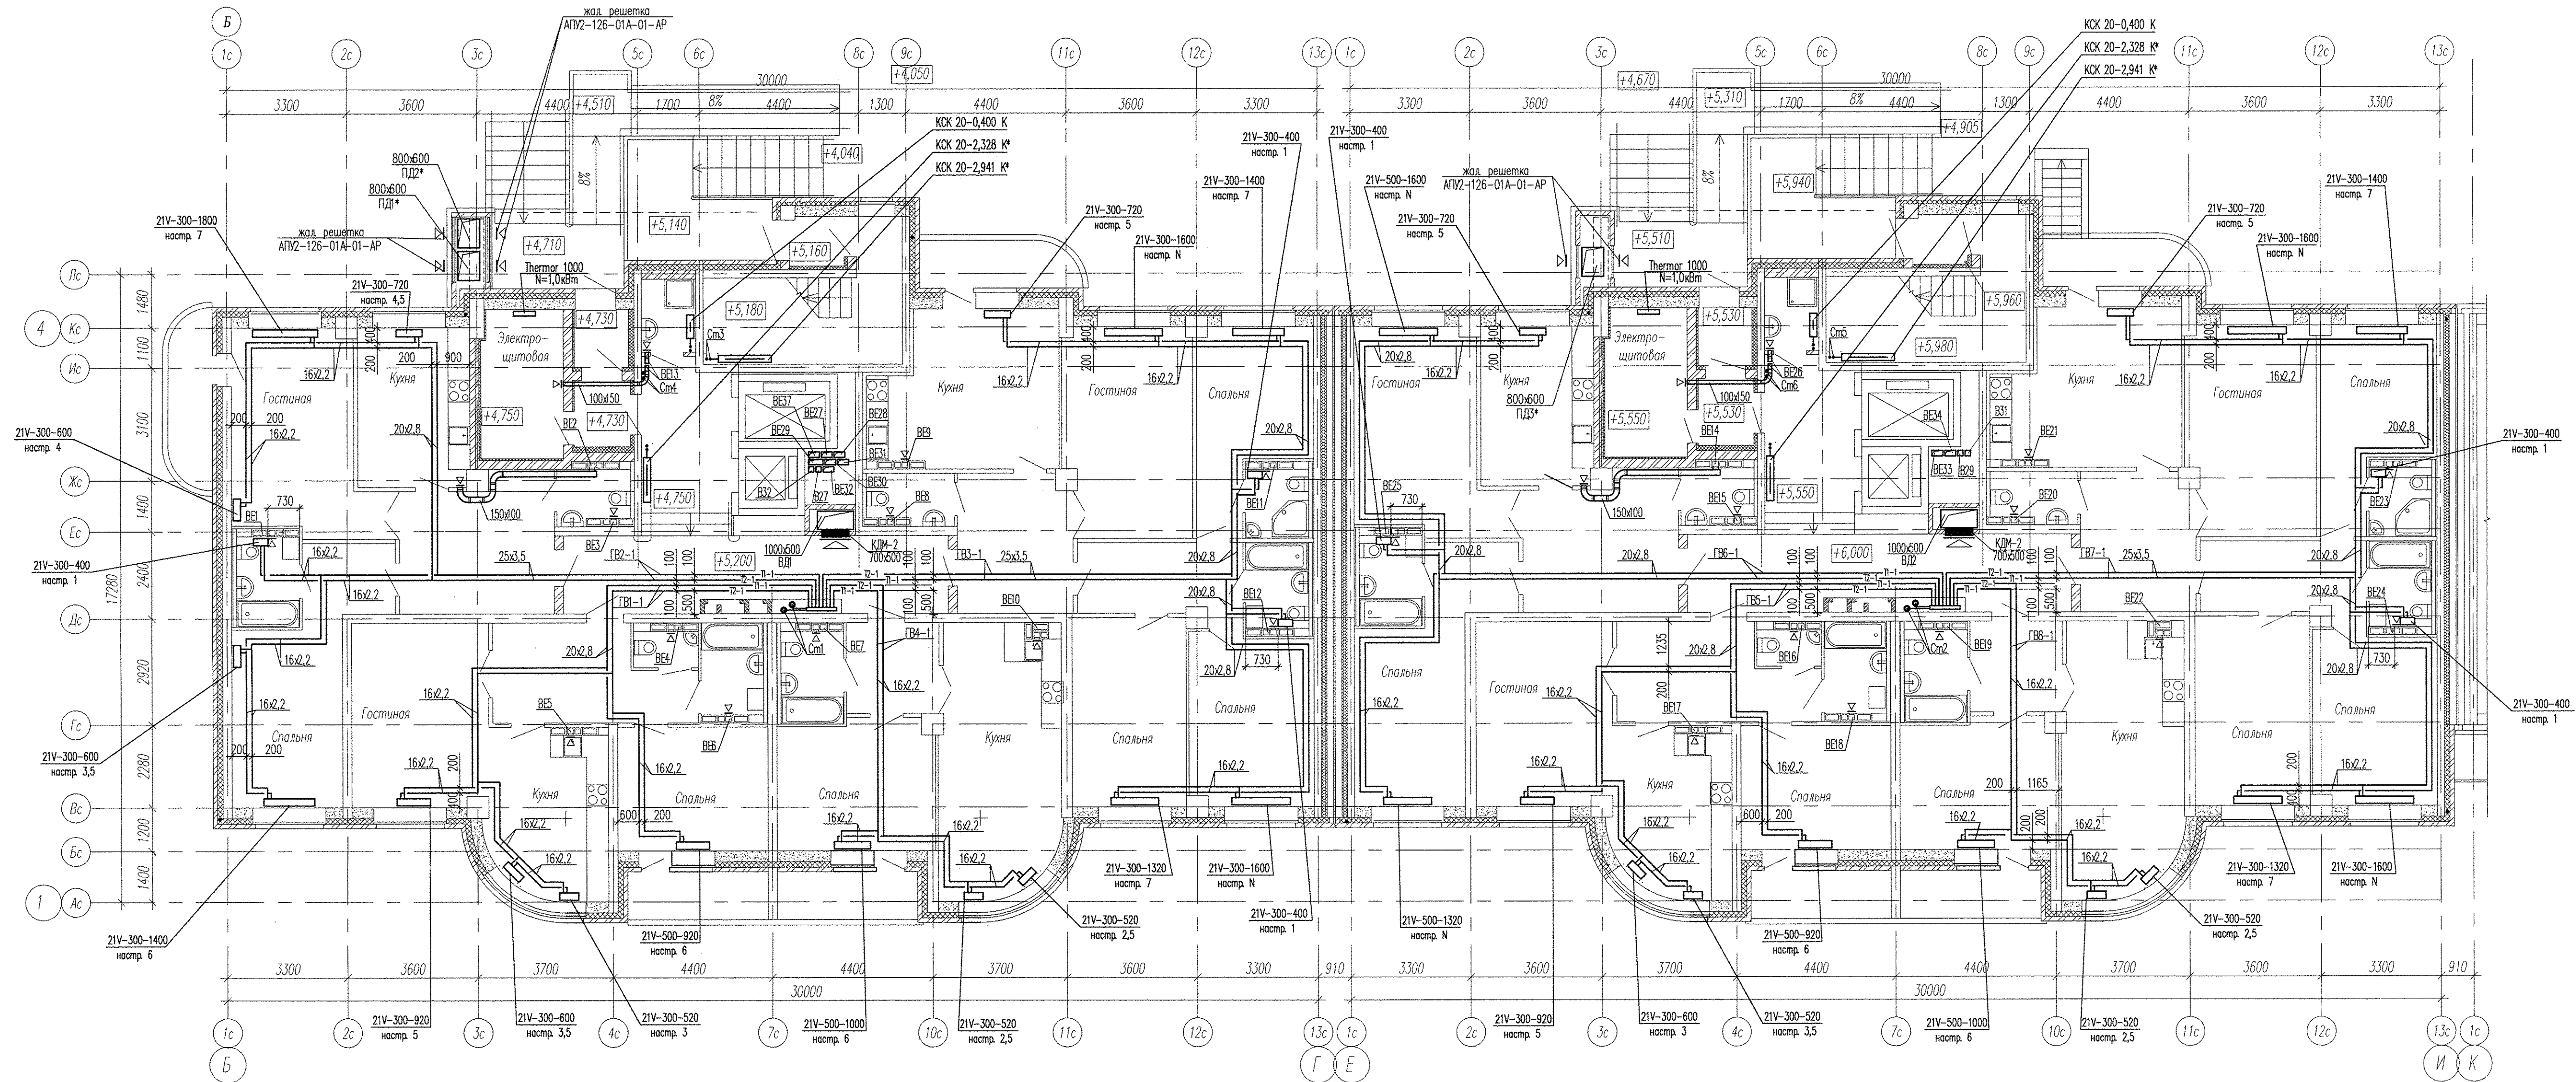
 




Примечание:
- в вентканалах и переточных отверстиях установить решетки ВР 120х200(н)

						АПУ2-126-1А-01-ОВ				
						Многоэтажный жилой дом с нежилыми помещениями, пристроенными магазинами, подземной автостоянкой в границах улиц 8 Марта-Авiationной-Союзной в Чкаловском районе г.Екатеринбурга				
Изм.	Код.уч.	Лист	№ док.	Подпись	Дата	Жилой дом 1А с нежилыми помещениями. Пусковой комплекс 1		Стадия	Лист	Листов
								Р	5	
Гл. спец.	Ашихмин				08.12	План 1 этажа		ЗАО "Корпорация "Атомстройкомплекс"		
Н. контр.	Рыжкова				08.12					
Проверил	Ашихмин				08.12					
Разработал	Сморого				08.12					
						КОПИРОВАЛ Формат А3х3				