



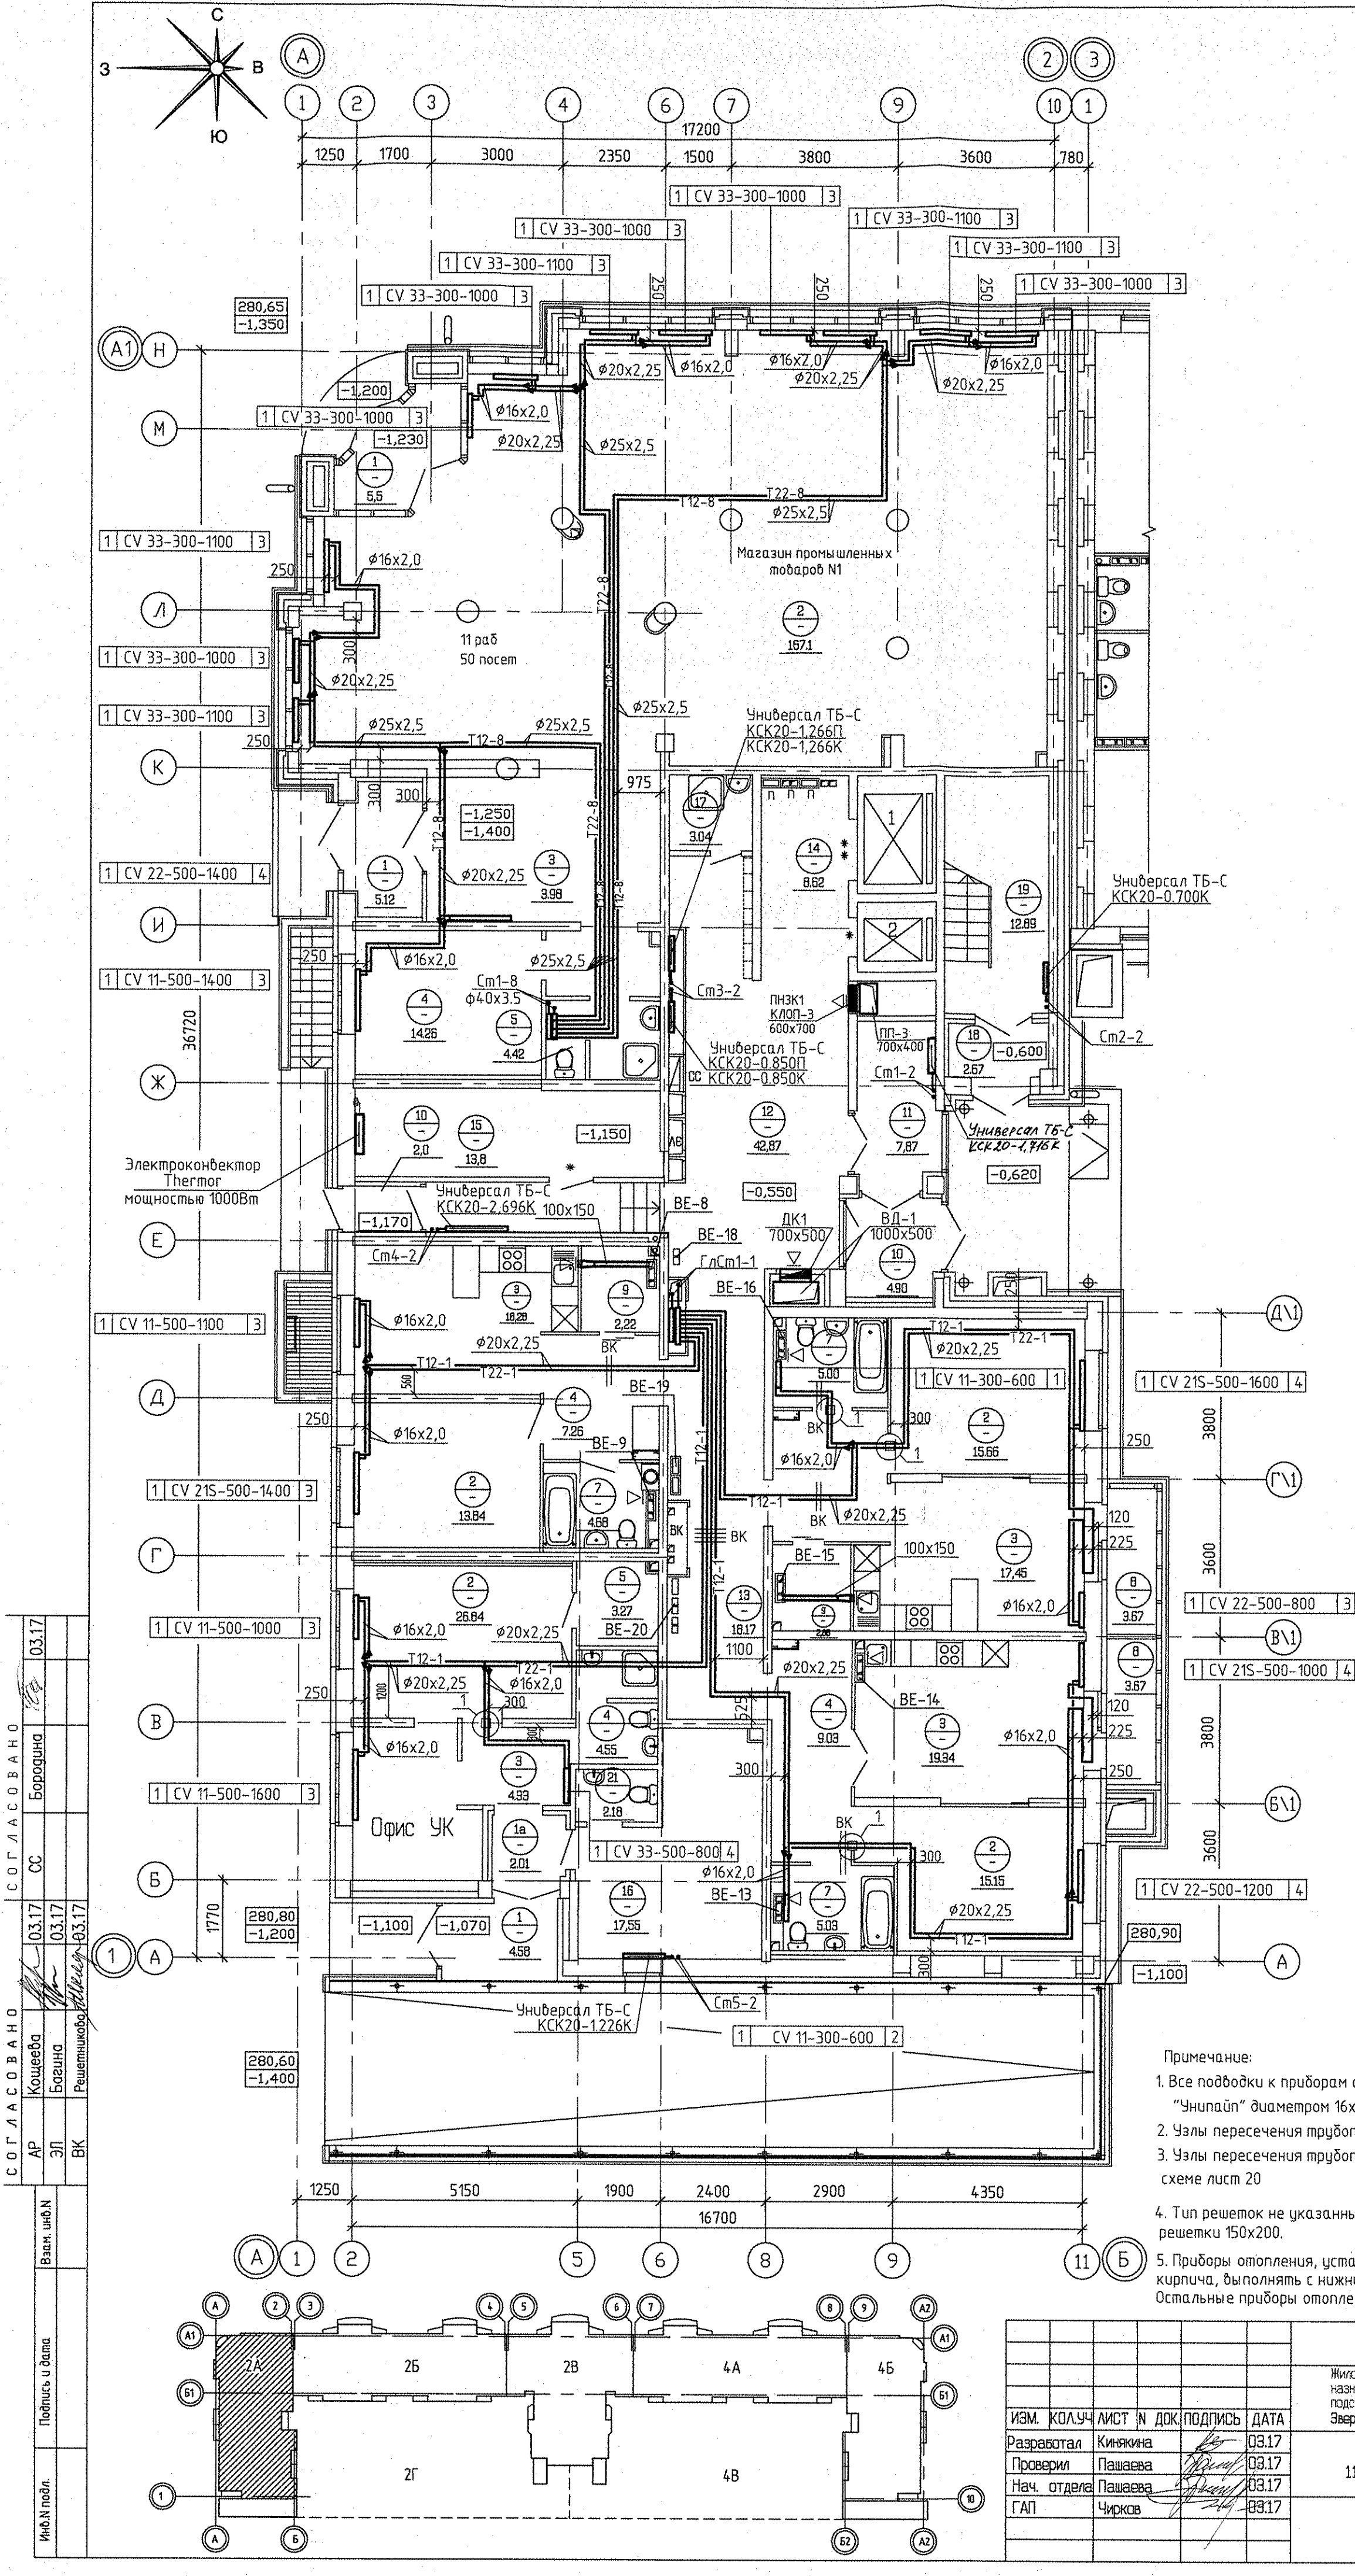

Экспликация помещений			
Номер помещения	Наименование	Площадь м2	Кат. помещения
Помещения квартир			
1	Гостиная	-	
2	Спальная	44,65	
3	Кухня-столовая	55,07	
4	Прихожая	23,88	
5	Коридор	-	
6	Санузел	-	
7	Ванная	17,3	
8	Балкон	7,34	
9	Встроенный шкаф	5,1	
Итого по жилой части:		153,34	
Общедомовые помещения			
10	Тамбур	6,90	
11	Тамбур	7,87	
12	Вестибюль	42,87	
13	Коридор	18,17	
14	Лифтовой холл	8,62	
15	Электрощитовая	13,84	
16	Помещение охраны	17,55	
17	Санузел с мойкой уборочного инвентаря	3,04	
18	Тамбур	2,67	
19	Лестничная клетка	12,89	
20	Коридор	6,17	
21	Санузел	2,18	
Итого (общедомовые помещения):		142,77	
Магазин промышленных товаров №1			
1	Тамбур	10,63	
2	Торговый зал	167,44	
3	Коридор	3,72	
4	Помещения администрации	13,84	
5	Санузел с мойкой уборочного инвентаря	4,53	
Итого площадь магазина №1:		200,16	
Итого общая площадь магазина №1 (по внутренним границам напольных покрытий):		207,78	
Офис управляющей компании			
1	Тамбур	7,62	
2	Помещения офиса	26,52	
3	Коридор	4,46	
4	Мойка уборочного инвентаря	4,63	
5	Гардеробная	3,45	
Итого площадь офиса УК:		46,68	
Итого общая площадь офиса УК:		51,2	

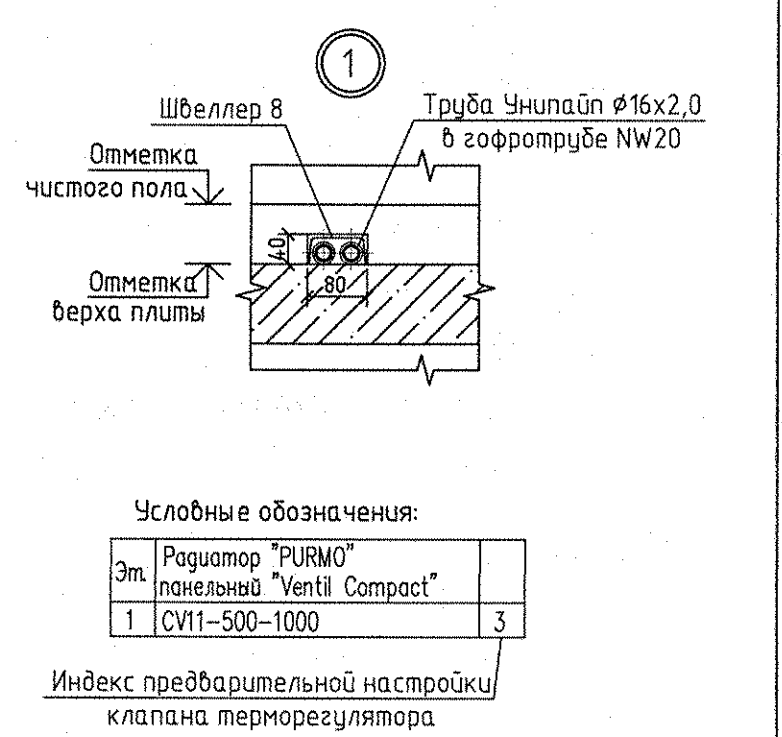

Примечание:
1. Все подводы к приборам отопления "Ригмо" выполнять трубой металлопластиковой "Унипайп" диаметром 16х2,0 мм.
2. Узлы пересечения трубопроводов отопления и водоснабжения см. на схеме лист 19.
3. Узлы пересечения трубопроводов отопления при поворотах и отбеганиях см. на схеме лист 20.
4. Тип решеток не указанных на плане принять регулируемые вентилируемые решетки 150х200.
5. Приборы отопления, установленные у вентблочков и внутренних стен из силикатного кирпича, выполнять с нижним прямым подсоединением из пола. Остальные приборы отопления выполнять с нижним угловым подсоединением.

АП.030-02А-0В			
Жилой комплекс со встроенно-пристроенными объектами общественного назначения, подземной, наземной автостоянками и трансформаторными подстанциями в квартале улиц Ирбитской-Равского-Блохера-Данилы Зверева в Кировском районе г. Екатеринбурга			
ИЗМ.	КОЛУЧ	ЛИСТ N ДОК.	ПОДПИСЬ ДАТА
Разработал	Княжикова		03.17
Проверил	Пашаева		03.17
Нач. отдела	Пашаева		03.17
ГАП	Чирков		03.17
II этап строительства.			
11 - 12-этажная блок-секция			
СТАДИЯ		ЛИСТ	ЛИСТОВ
р		4	
Отопление			
План 1 этажа			
ЗАО КОРПОРАЦИЯ АТОМСТРОЙКОМПЛЕКС			
Формат А2			