


Инв. N подл. Подпись и дата Взам. инв. N

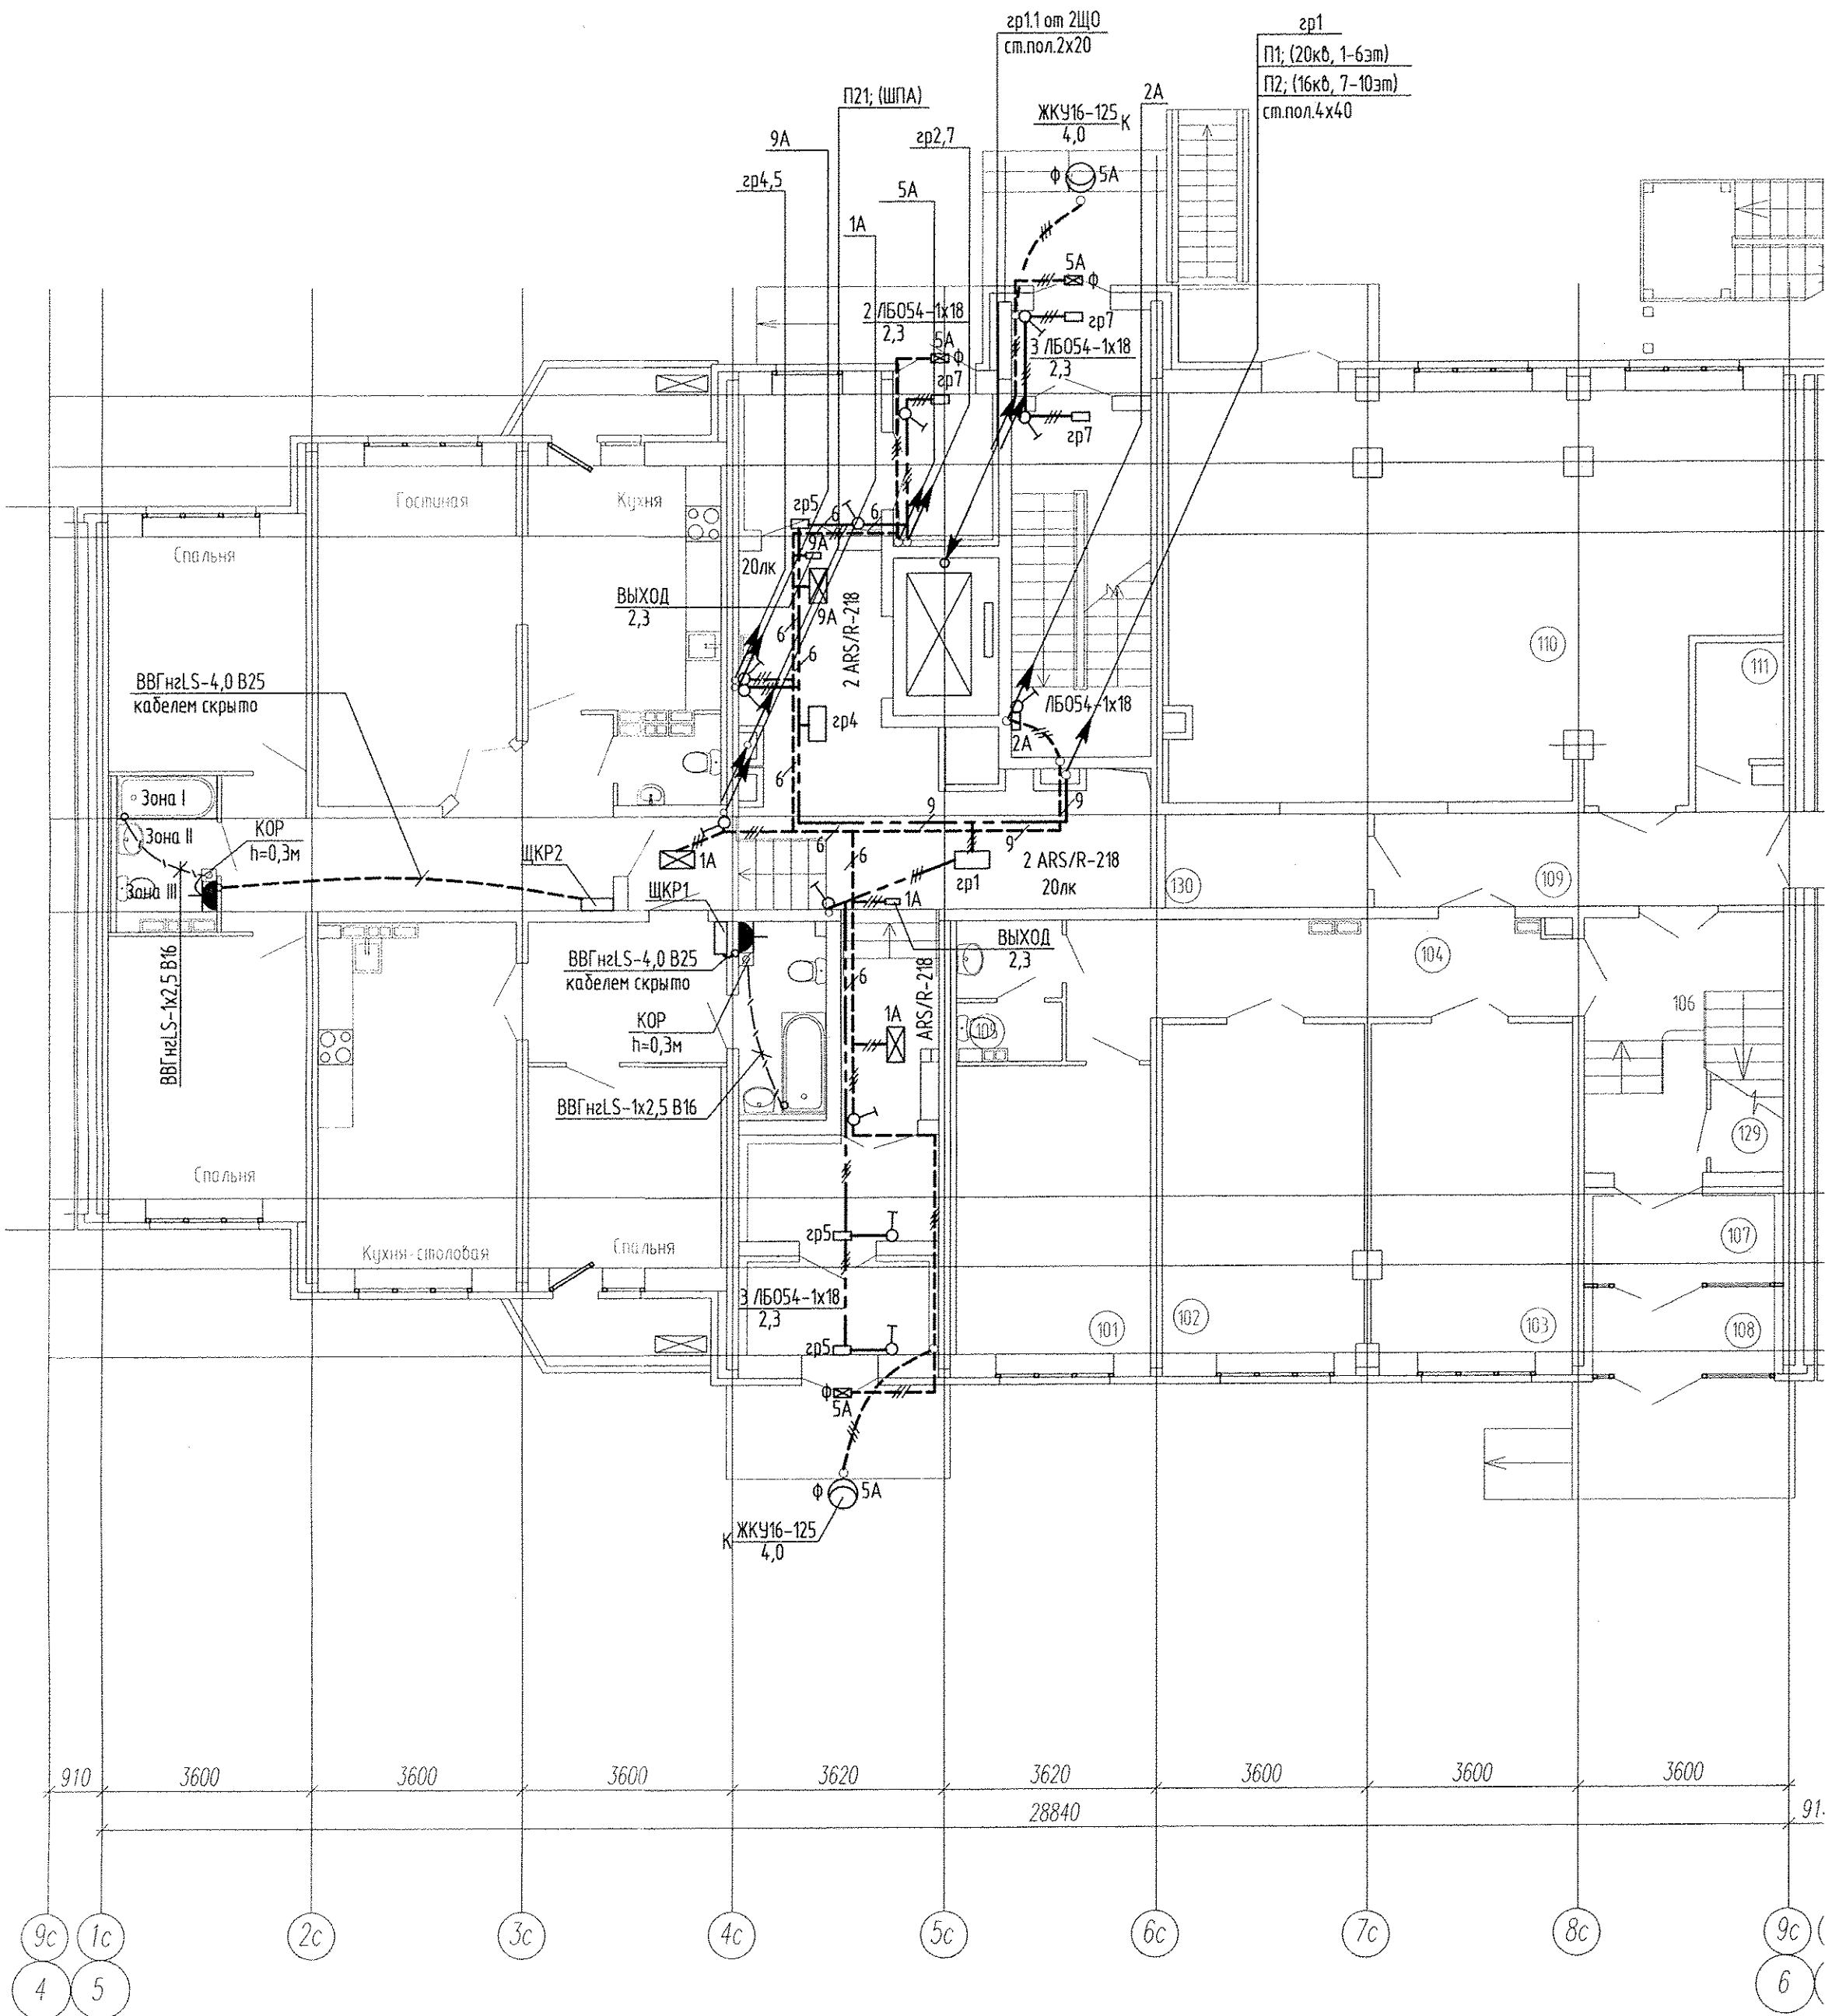

ЭКСПЛИКАЦИЯ ПОМЕЩЕНИЙ

Номер пом.	Наименование	Площадь, м2	Категория помещений по назначению
	ДДУ №2 (первый этаж)		
101	Кабинет заведующей	16,37	
102	Раздевальная	19,25	
103	Раздевальная	19,17	
104	Коридор	14,94	
105	Санузел	4,08	
106	Лестничная клетка	12,92	
107	Тамбур	4,65	
108	Тамбур	4,65	
109	Коридор	12,0	
110	Зал для физкультурных и музыкальных занятий	68,24	
111	Электрощитовая	2,97	Д
112	Кладовая спортивного инвентаря	5,47	
113	Методический кабинет	14,04	
114	Медицинский кабинет	12,70	
115	Палата изолятора	3,98	
116	Процедурный кабинет	8,76	
117	Санузел	6,16	
118	Коридор	5,49	
119	Кладовая пищевых отходов	4,87	
120	Коридор	31,77	
121	Кладовая уборочного инвентаря	3,00	
122	Кладовая грязного белья	5,39	ВЗ
123	Кладовая чистого белья	7,02	ВЗ
124	Кабинет логопеда и психолога	13,12	
125	Комната персонала	9,62	
126	Помещение приема контейнеров с пищей	13,33	
127	Моечная тары	6,64	
128	Тамбур	1,76	
129	Место для хранения санок	1,94	
130	Кладовая музыкального инвентаря	5,50	
131	Приемная изолятора	5,75	
	Итого	345,550	

АПУ2-134-ЗБ-ЭЛ					
Многоэтажные жилые дома с нежилыми помещениями, встроенными детскими дошкольными учреждениями и подземными паркингами по ул. Машинная-Луганская в Октябрьском районе г. Екатеринбурга.					
Жилой дом ЗБ со встроенным детским дошкольным учреждением на 50 мест				Стадия	Лист
				Р	11
Гл. спец	Гонтаренко	08.14	План 1 этажа секции в осях 5-б.	ЗАО "Корпорация "Атомстройкомплекс"	
Провер.	Завьялова	08.14	Расположение сетей электрооборудования		
Разраб.	Завьялова	08.14	домоуправления		
Копировал				Формат А2	