


Инв. N подл. Подпись и дата Взам. инв. N

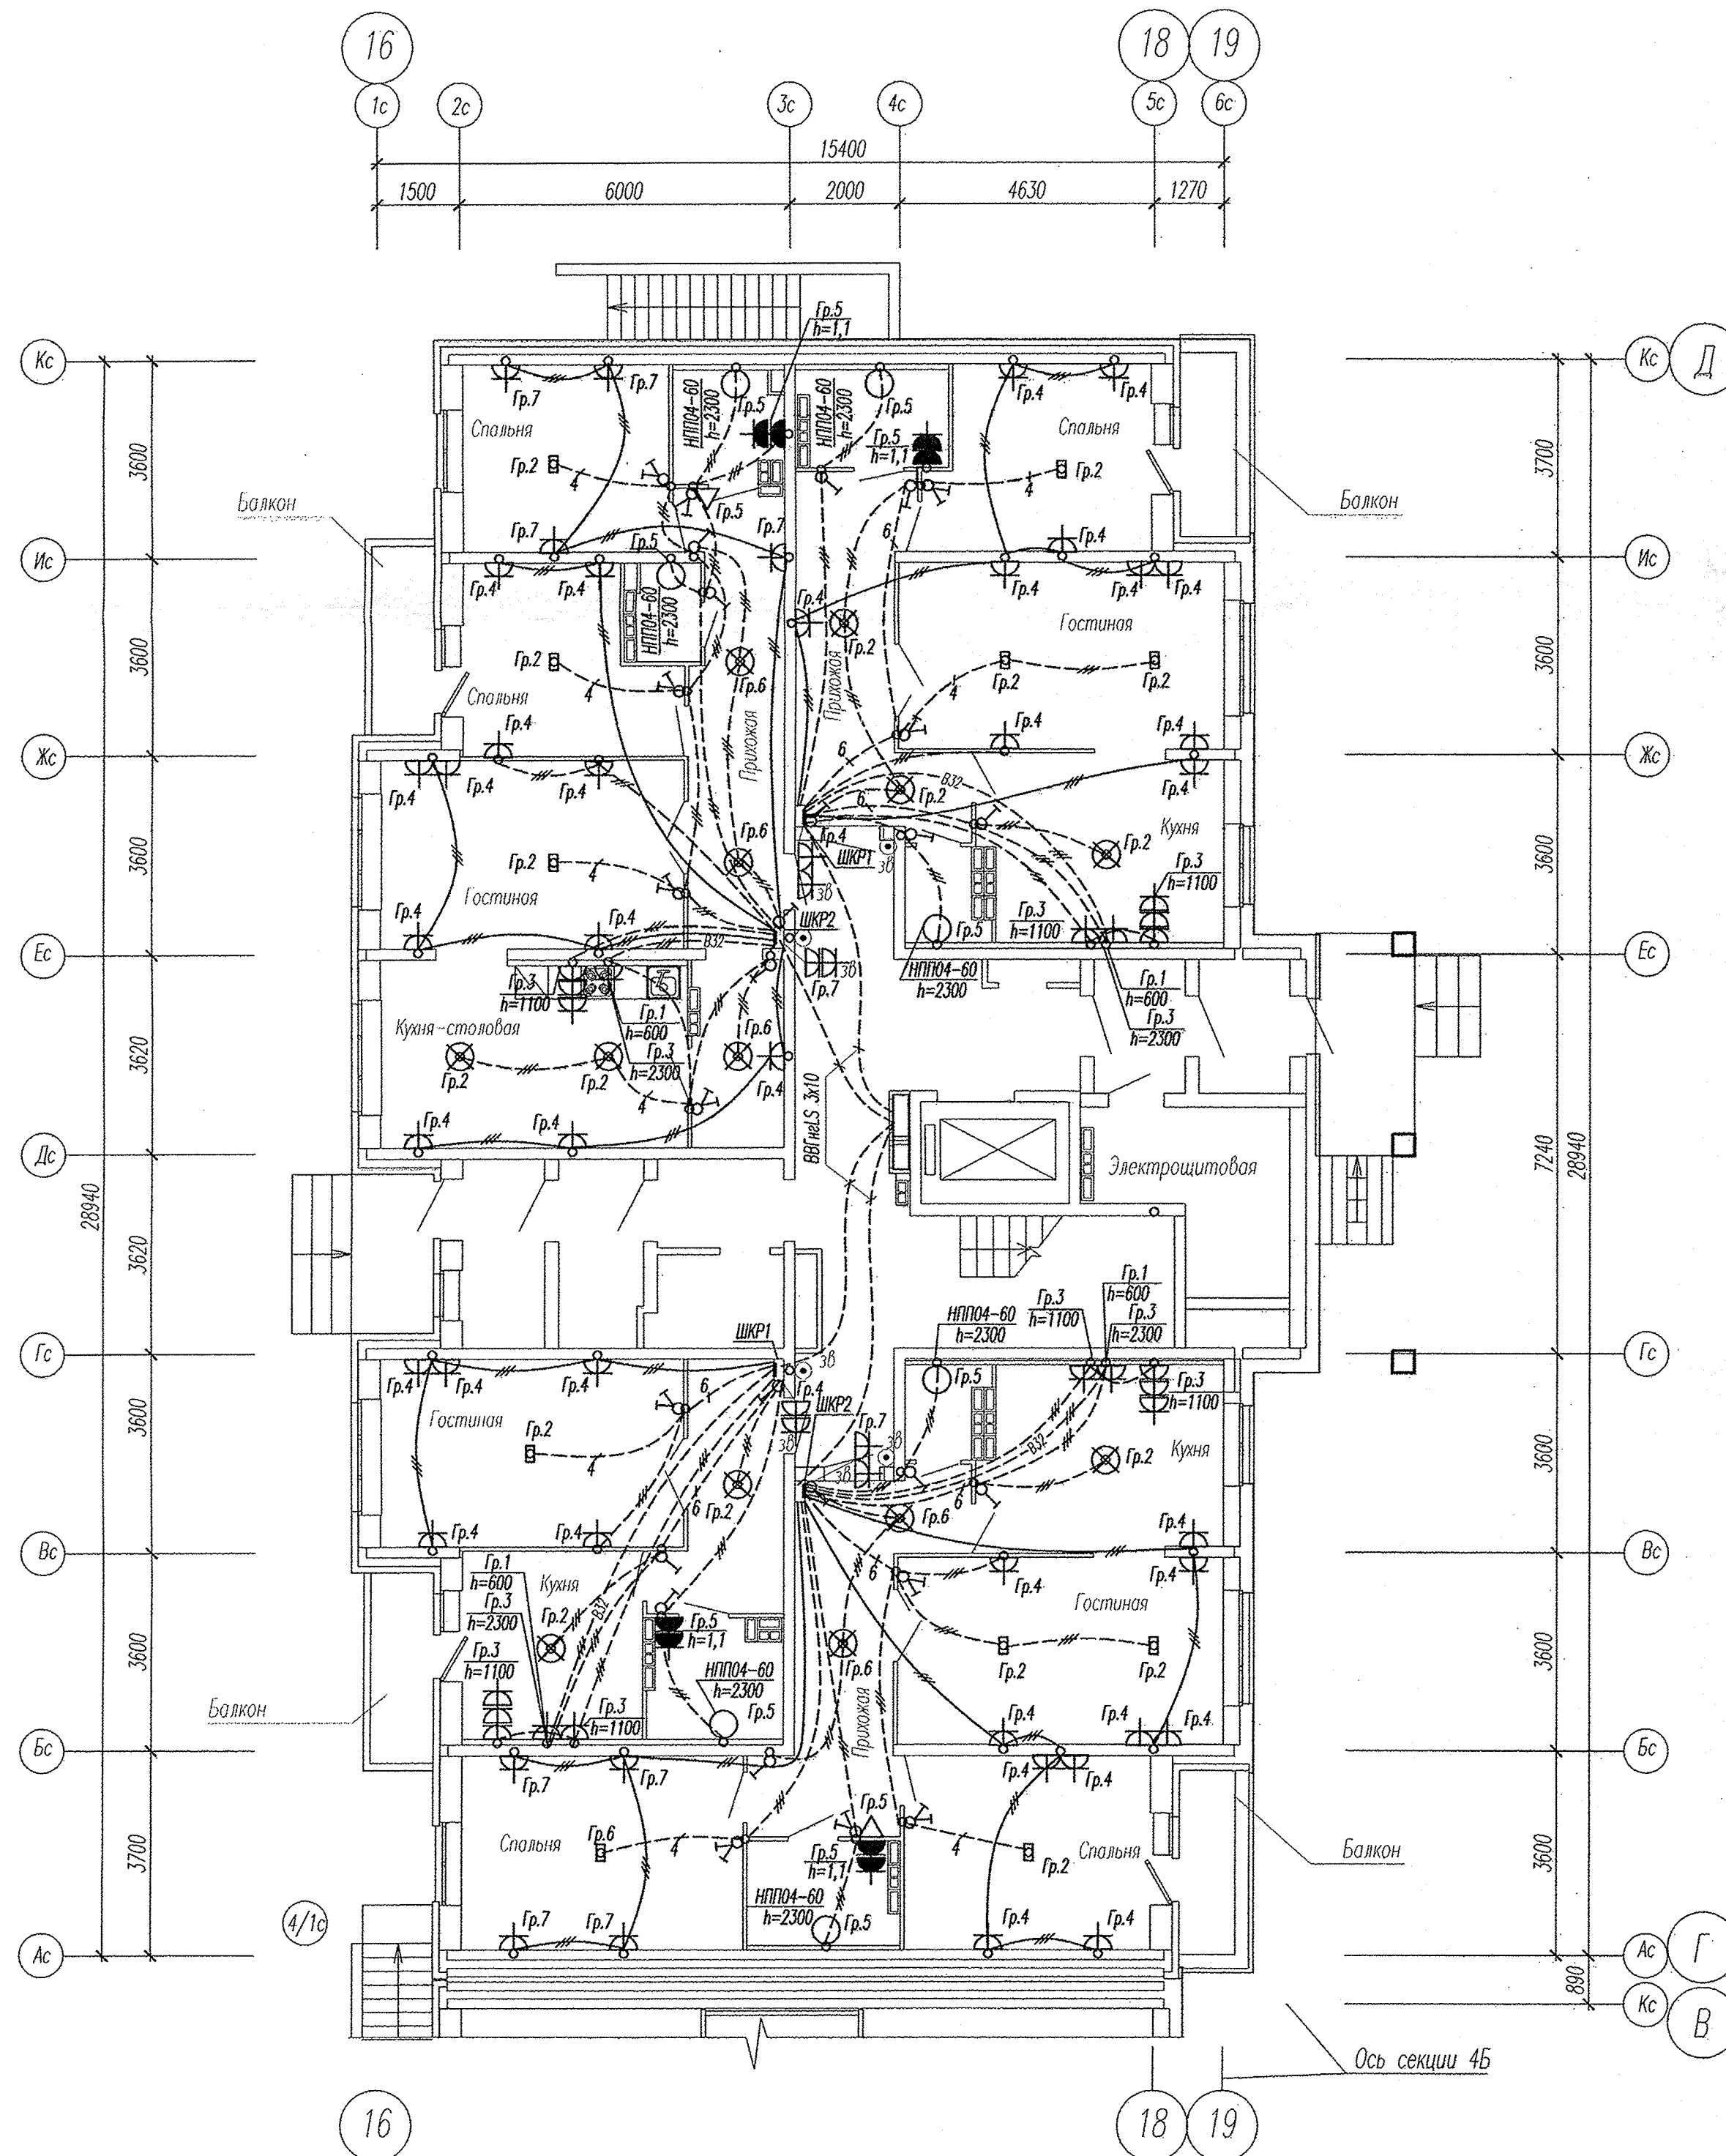

						АПУ2-129-04В-ЭЛ				
						Жилые дома со встроенными детскими дошкольными учреждениями и встроенными нежилыми помещениями, с подземной автостоянкой по ул. Академика Вонсовского-ул.1А (название условное)-Краснолесья-Анатолия Мехренцева в Ленинском районе г.Екатеринбурга, участок 1				
Изм.	Кол.уч.	Лист	№ док.	Подпись	Дата	Жилой дом №4 секция 4В		Стадия	Лист	Листов
								Р	10	
Гл. спец	Гонтаренко		12.13	План 1 этажа. Расположение сетей электрооборудования квартир.		ЗАО "Корпорация "Атомстройкомплекс"				
Провер.	Завьялова		12.13							
Разраб.	Александрова		12.13							

Копировал

Формат А2