


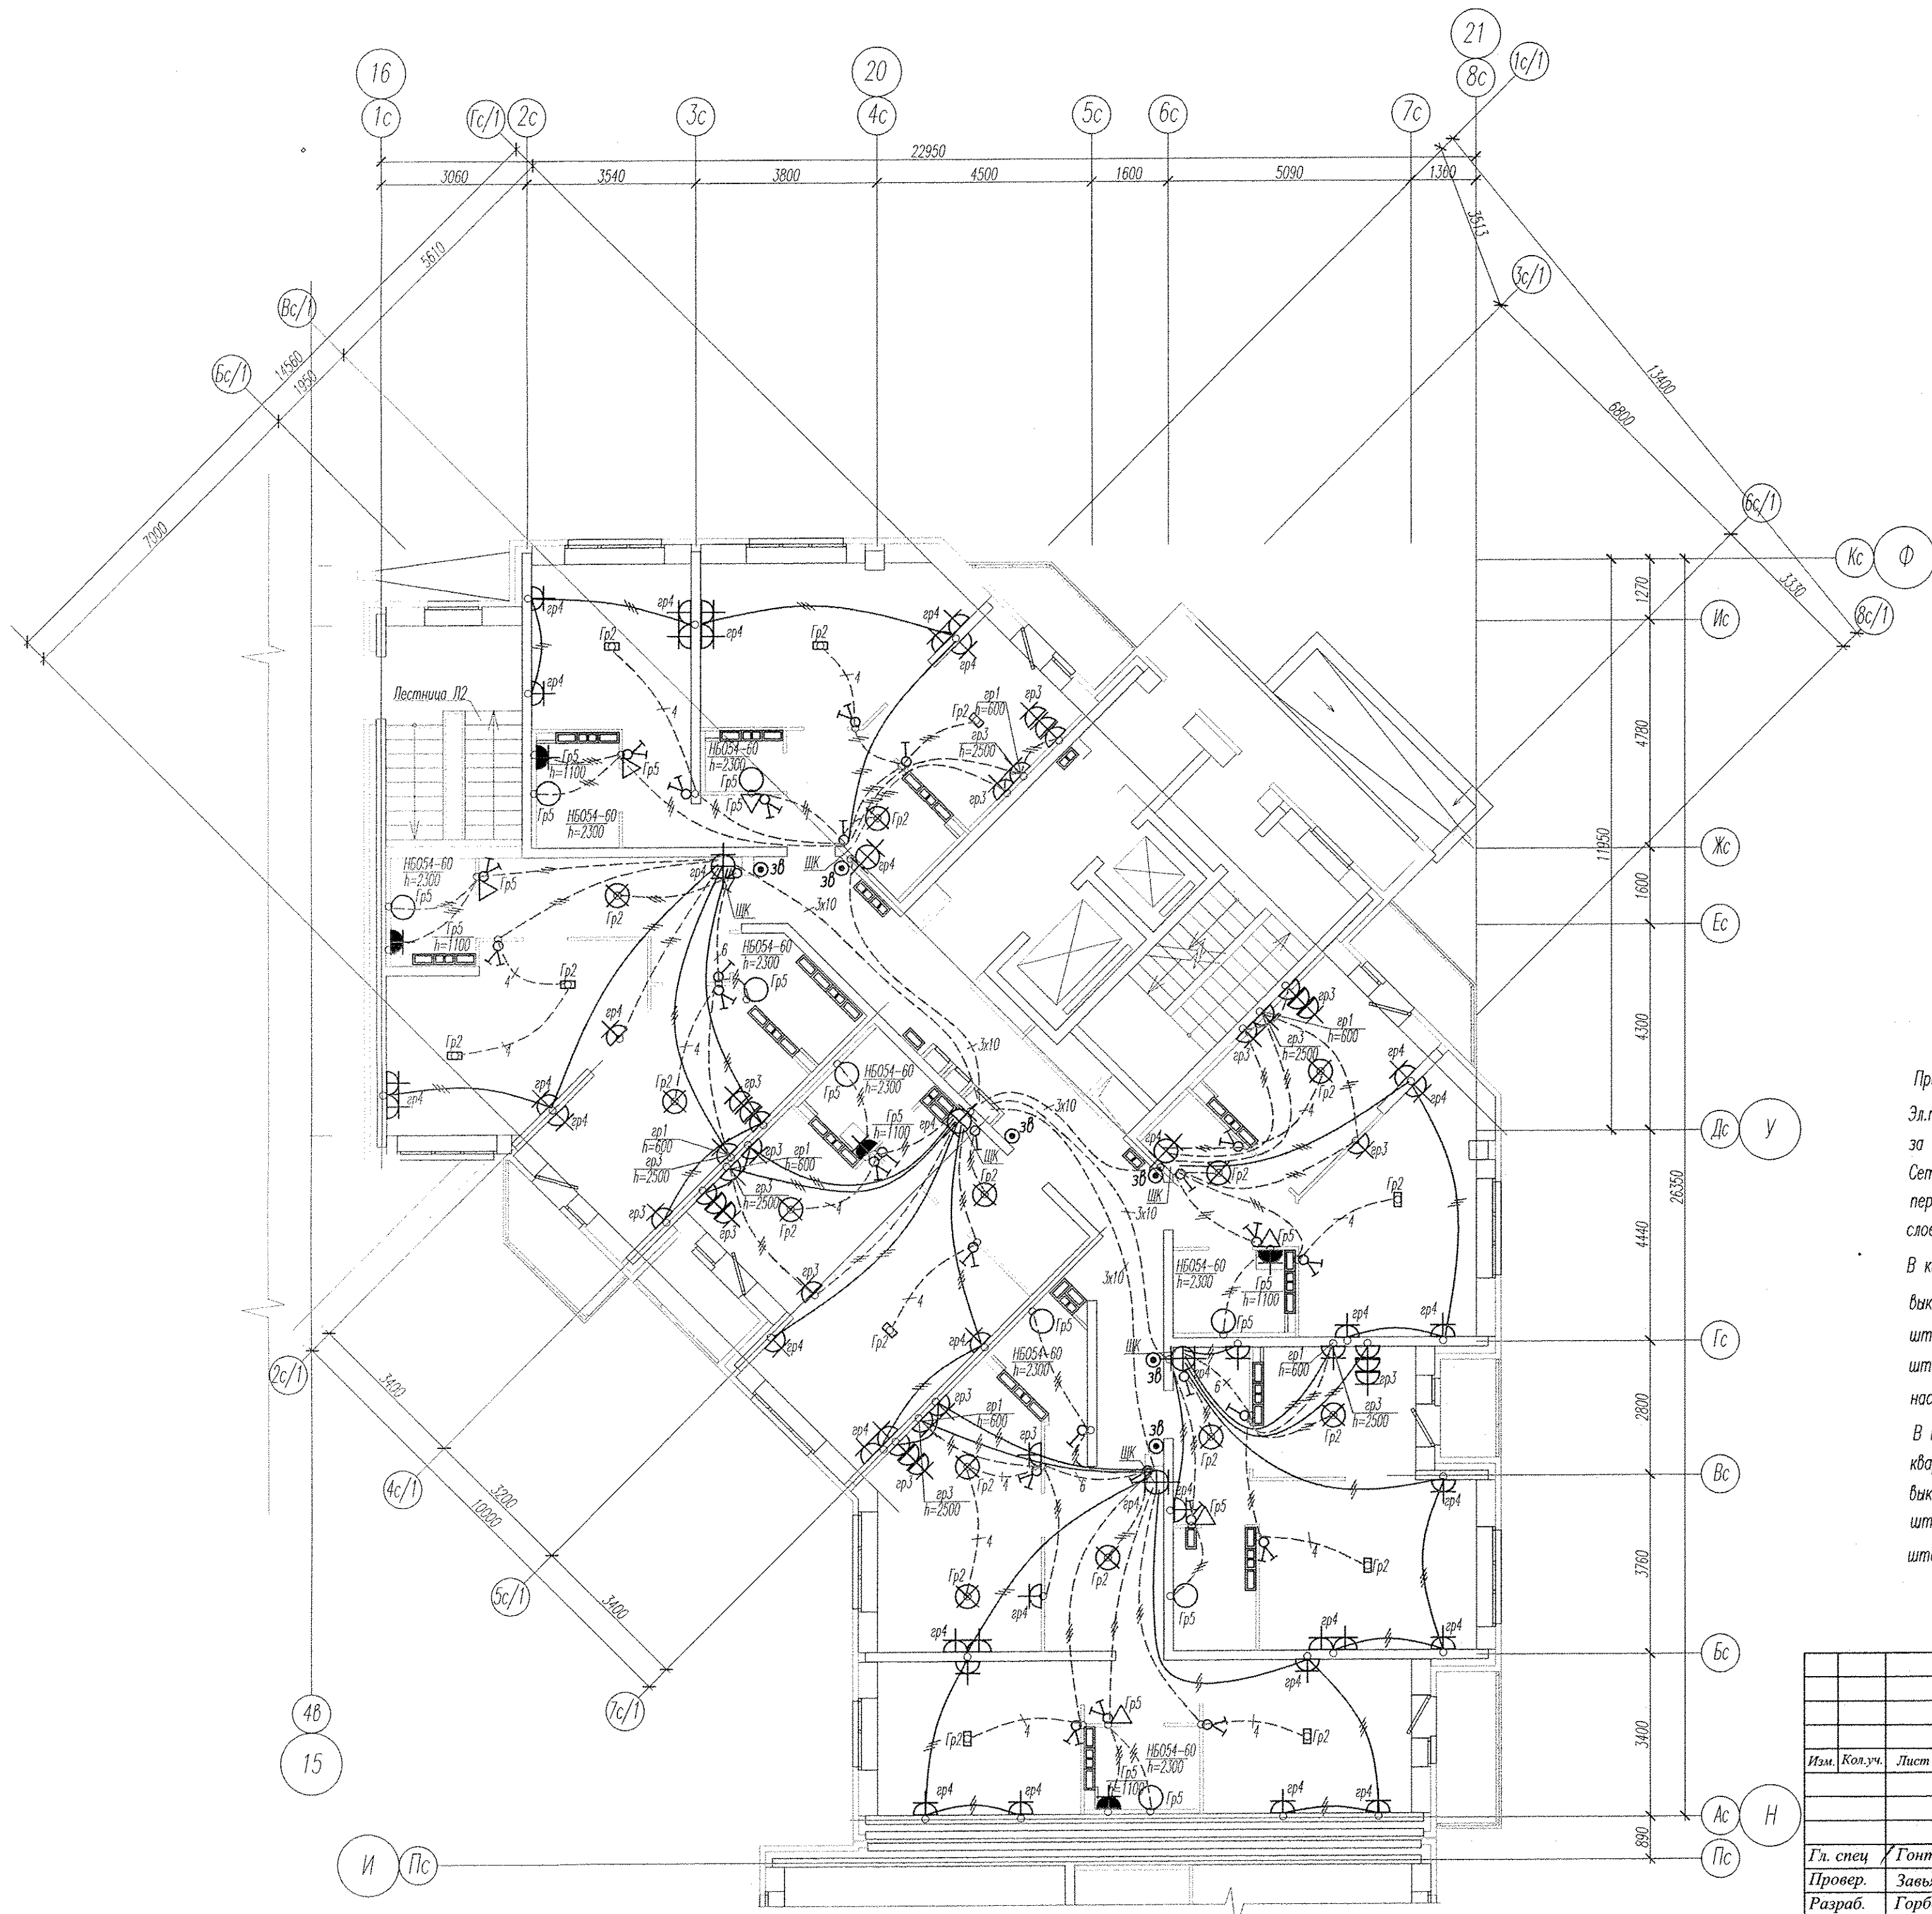

Примечание

Электроснабжение квартир предусматривать от щита этажного до квартирного открыто за подвесным потолком. Питание квартир предусмотрено однофазное кабелем ВВГнг-LS 3x10. Сети проложить кабелем ПВ в винилластовых трубах в монолитных конструкциях перекрытий пола и потолка, а также кабелем ВВГнг по перегородкам в штрабах под слоем штукатурки.

В квартирах высота установки от уровня чистого пола

выключатели - 800мм;

штатные розетки кухни и сан.узлов - 1100мм;

штатные розетки комнат - 300мм;

 
настенный патрон (Δ) - 2300мм;

В квартирах максимально размещать электроустановочные приборы на прикладках квартирных щитков (розетка, выключатель, розетка для звонка).

выключатель - 800мм;

штатная розетка для звонка на высоте 200мм от потолка;

штатная розетка коридора - 300мм от чистого пола.

						АПВ2-120-01А-05-ЭЛ			
						Жилые дома с нежилыми помещениями общественного назначения на I этажах, нежилыми вставками и дошкольным образовательным учреждением, подземной диспетчерской автостоянкой по ул. Хрустальнигорской-Екатерининской в Верх-исетском районе г.Екатеринбурга. Пусковой комплекс 5.			
Изм.	Кол.уч.	Лист	№ док.	Подпись	Дата	Жилой дом №1 с выставочными салонами секция А	Стадия	Лист	Листов
							Р	10	
Гл. спец	Гончаренко		06.14			План 2 этажа. Расположение сетей электрооборудования квартир.	ЗАО "Корпорация "Атомстройкомплекс"		
Провер.	Завьялова		06.14						
Разраб.	Горбовская		06.14						

Копировал

Формат А2