


ИНВ. N ПОДЛ	ПОДПИСЬ И ДАТА	ВЗМ. ИНВ. N	06.17	06.17	06.17
ОВ	Полоса	Решетчатая	06.17	06.17	06.17
БК	Решетчатая	Решетчатая	06.17	06.17	06.17
СС	Борода	Борода	06.17	06.17	06.17

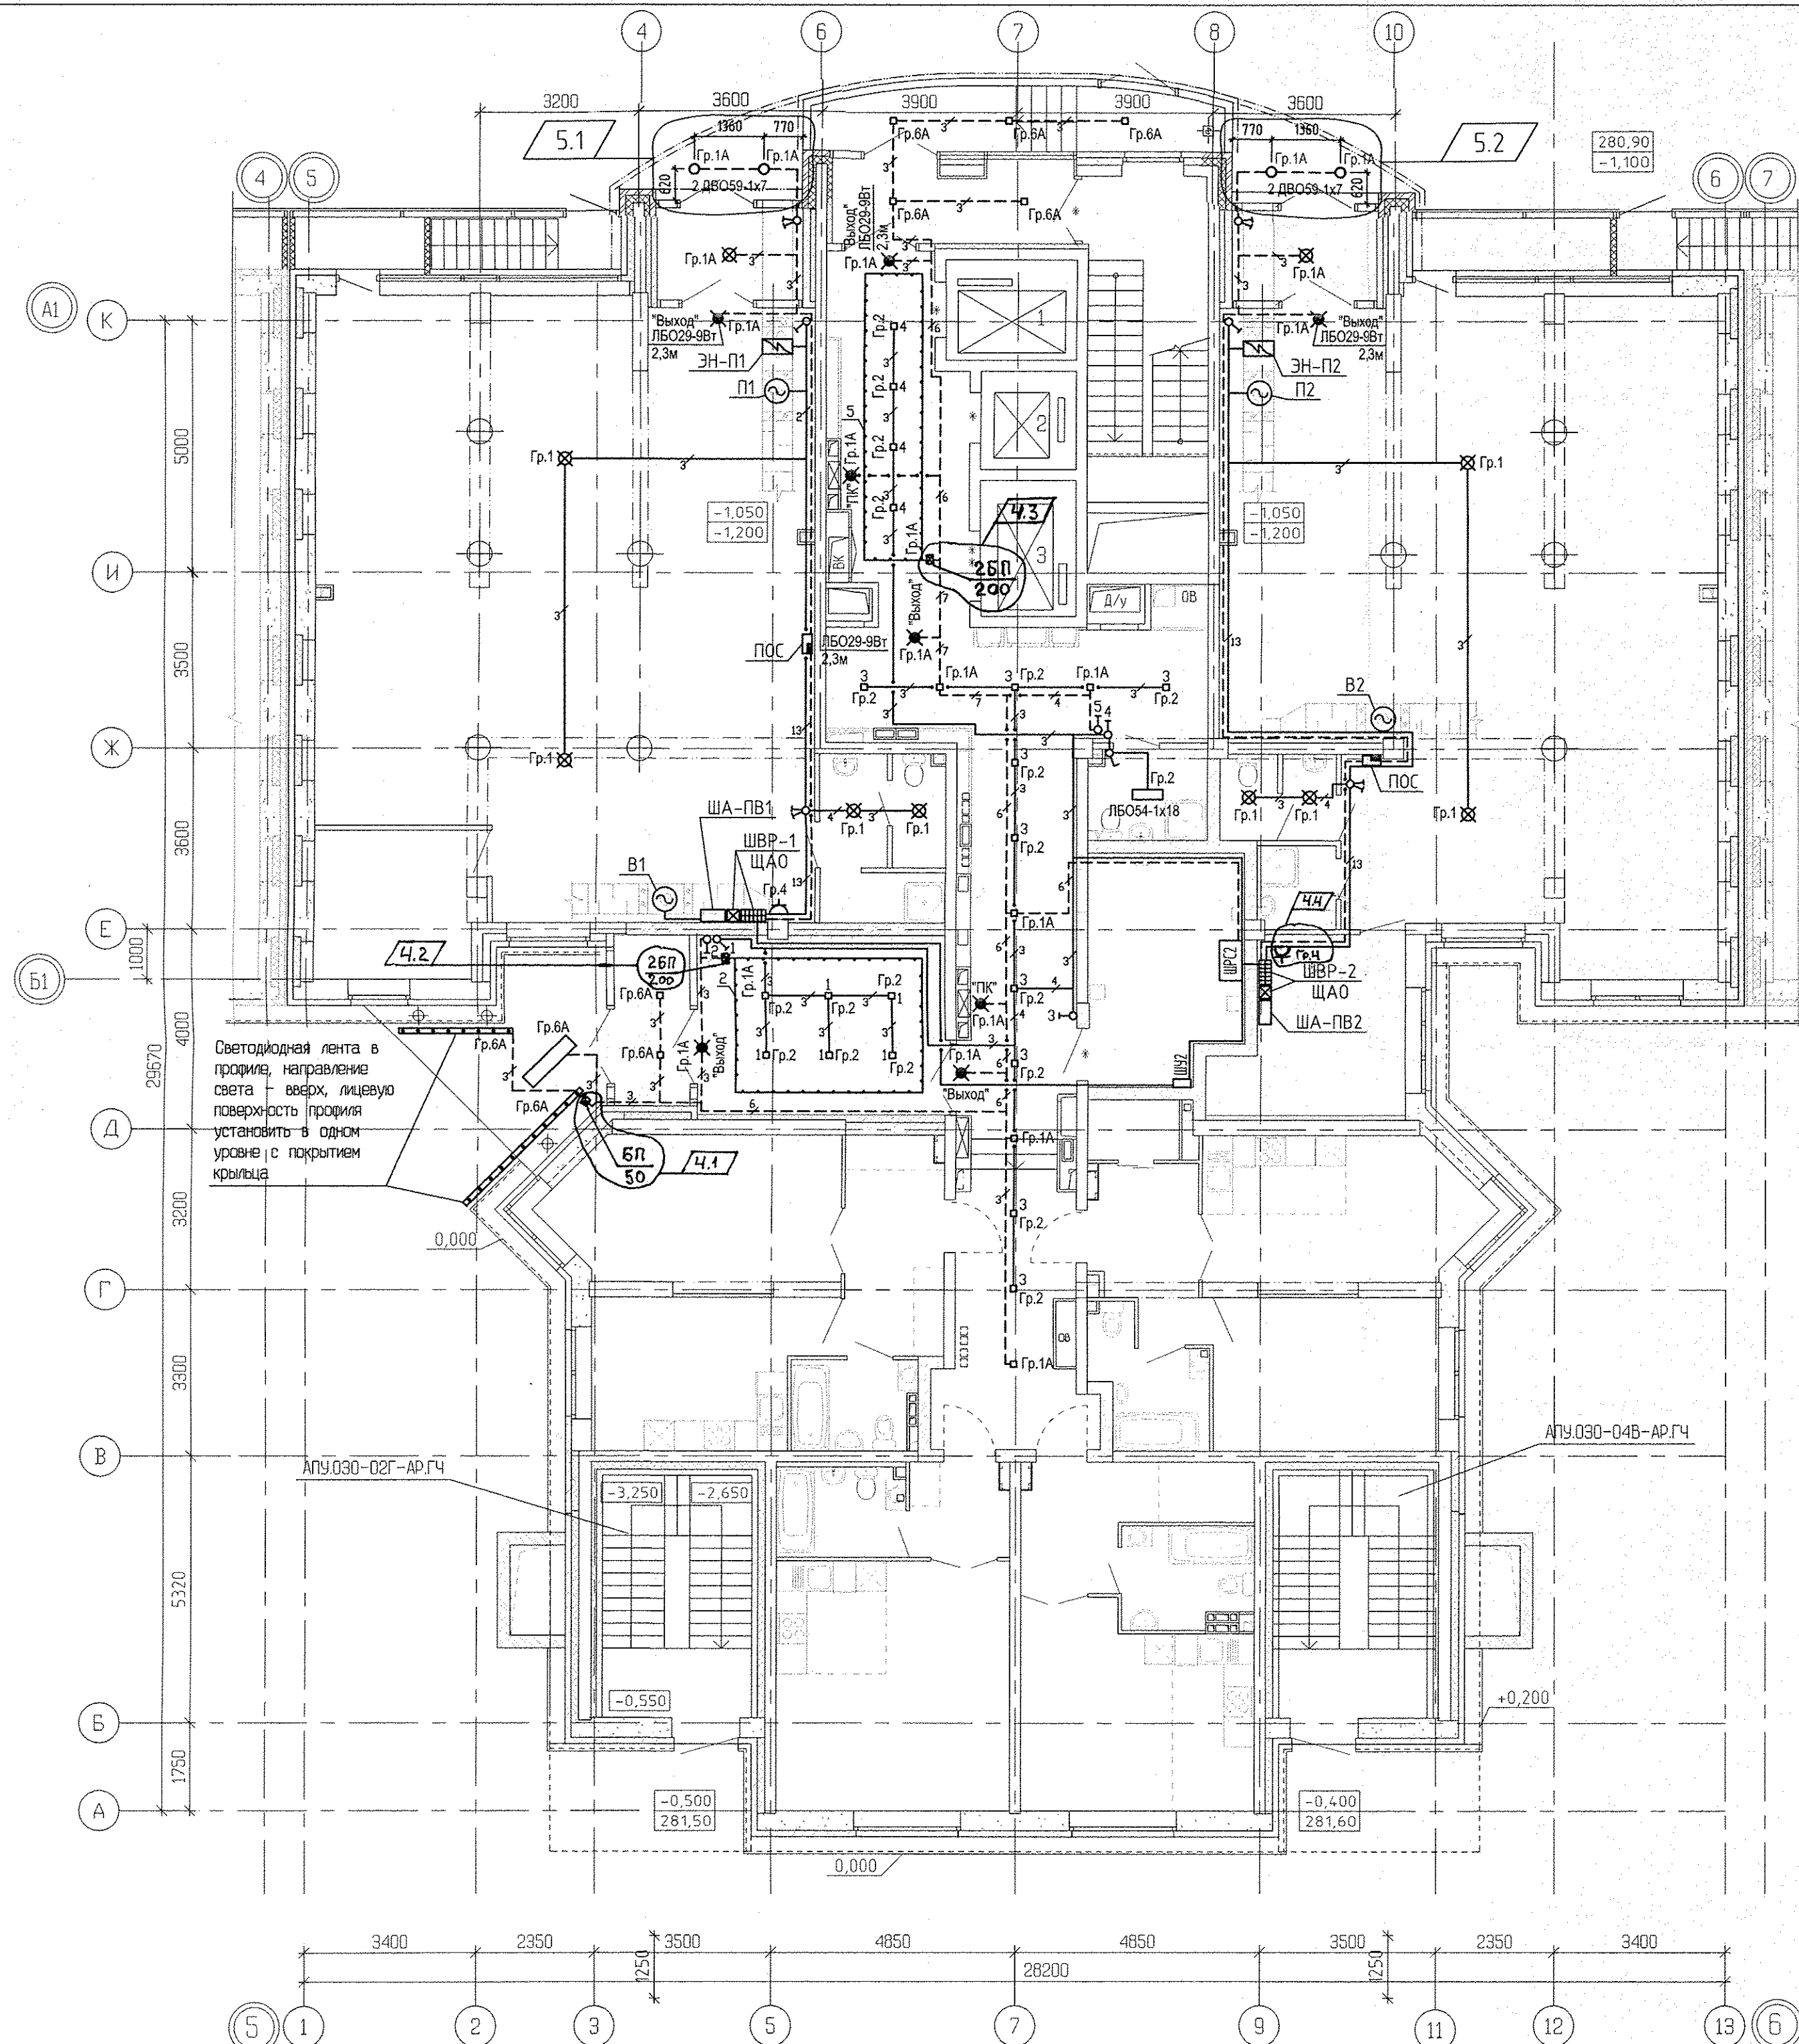

- Светильник ARTE Lamp, для светодиодов
A5941PL-1S1
Размеры: 120*120*126 мм
Цоколь: G410
Количество: 31 шт.
(<http://divine-light.ru>)
Светодиодная лампа Estares
GU10-220V-7W
Код: 00000005845
Мощность: 7 Вт
Световой поток: 530 Люмен
Цоколь: G410
Количество: 31 шт.
([www.maysun.ru](http://maysun.ru))
- Светодиодная лента
RT6-5050-96 24V DAY WHITE 3X (480 LED)
Мощность: 23 Вт,
Нейтральный белый цвет
Количество: 27,0 м
(<http://divine-light.ru>)
Встроить в алюминиевый профиль
ALU-WIDE-H15-2000 ANOD+FRST 014848
Количество: 27,0 м
(<http://profile66.ru>)
- Светодиодная панель (входная группа)
DL-45-300x1200
Мощность: 45 Вт
Степень защиты: IP 54
Нейтральный белый цвет
Количество: 1шт.
(<http://divine-light.ru>)
- Светодиодная лента в профиле
(входная группа)
Покрывается силиконом, исп. для условий повышенной влажности и пыли
RTW 2-5000SE
Мощность: 4,8 Вт
Световой поток: 240 Люмен / м
Степень защиты: IP 66
Цвет: белый «Дневной»
Количество: 5,5 м
(<http://arlight66.ru/>)
- Профиль для светодиодной ленты
(входная группа)
HR-F-2000
Количество: 5,5 м
Степень защиты IP 54
(<http://profile66.ru>)

АПУ.030-02В-ЭЛ					
4	4	-	265-17	02.18	Жилой комплекс со встроенно-пристроенными объектами общественного назначения, подземной, наземной автостоянками и трансформаторными подстанциями в квартале улиц Ирбитской-Равеского-Блюхера-Данилы Зверева в Кировском районе г. Екатеринбург
Изм.	Кол. уч.	Лист	№ док.	Подпись	Дата
Разработал	Иванов	09.06.17			
Проверил	Каткова	09.06.17			
ГАП	Чирков	09.06.17			
III этап строительства. 22-этажная блок-секция				Стадия	Лист
				Р	14
План 1 этажа. Расположение сетей электрооборудования встроенных помещений. Освещение МОП.				ЗАО КОРПОРАЦИЯ АТОМСТРОЙКОМПЛЕКС	