
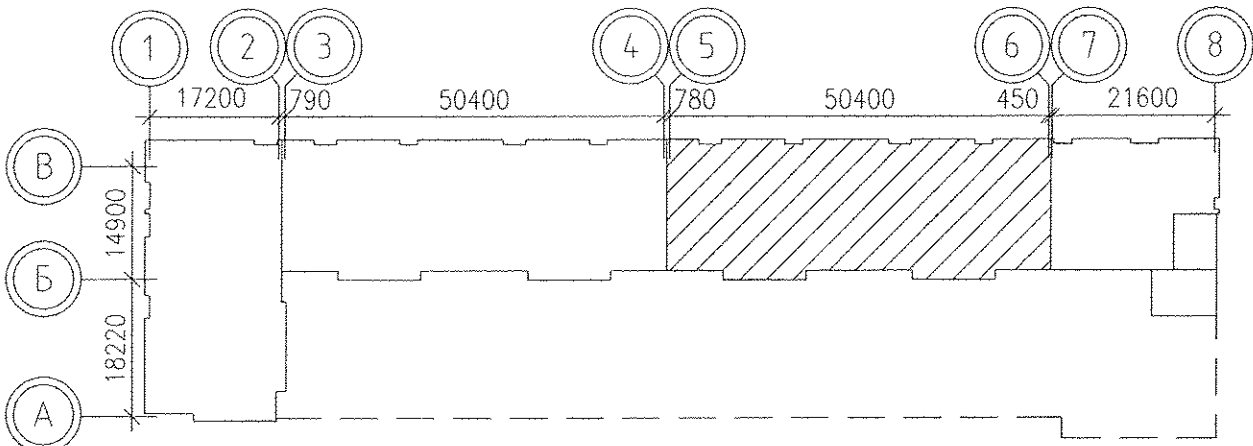
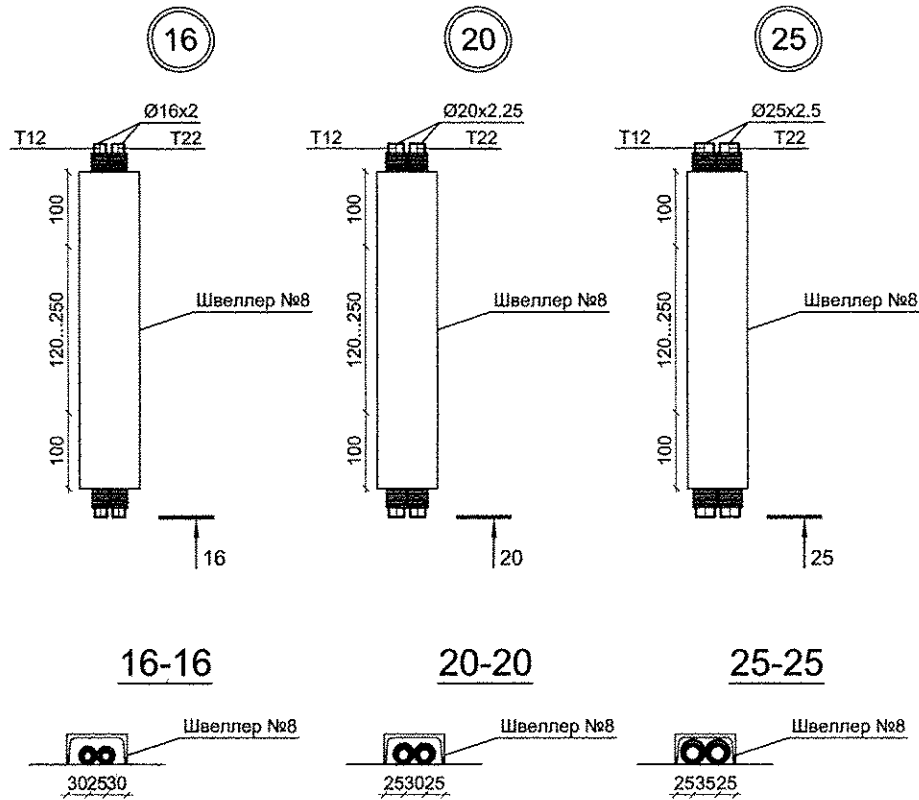
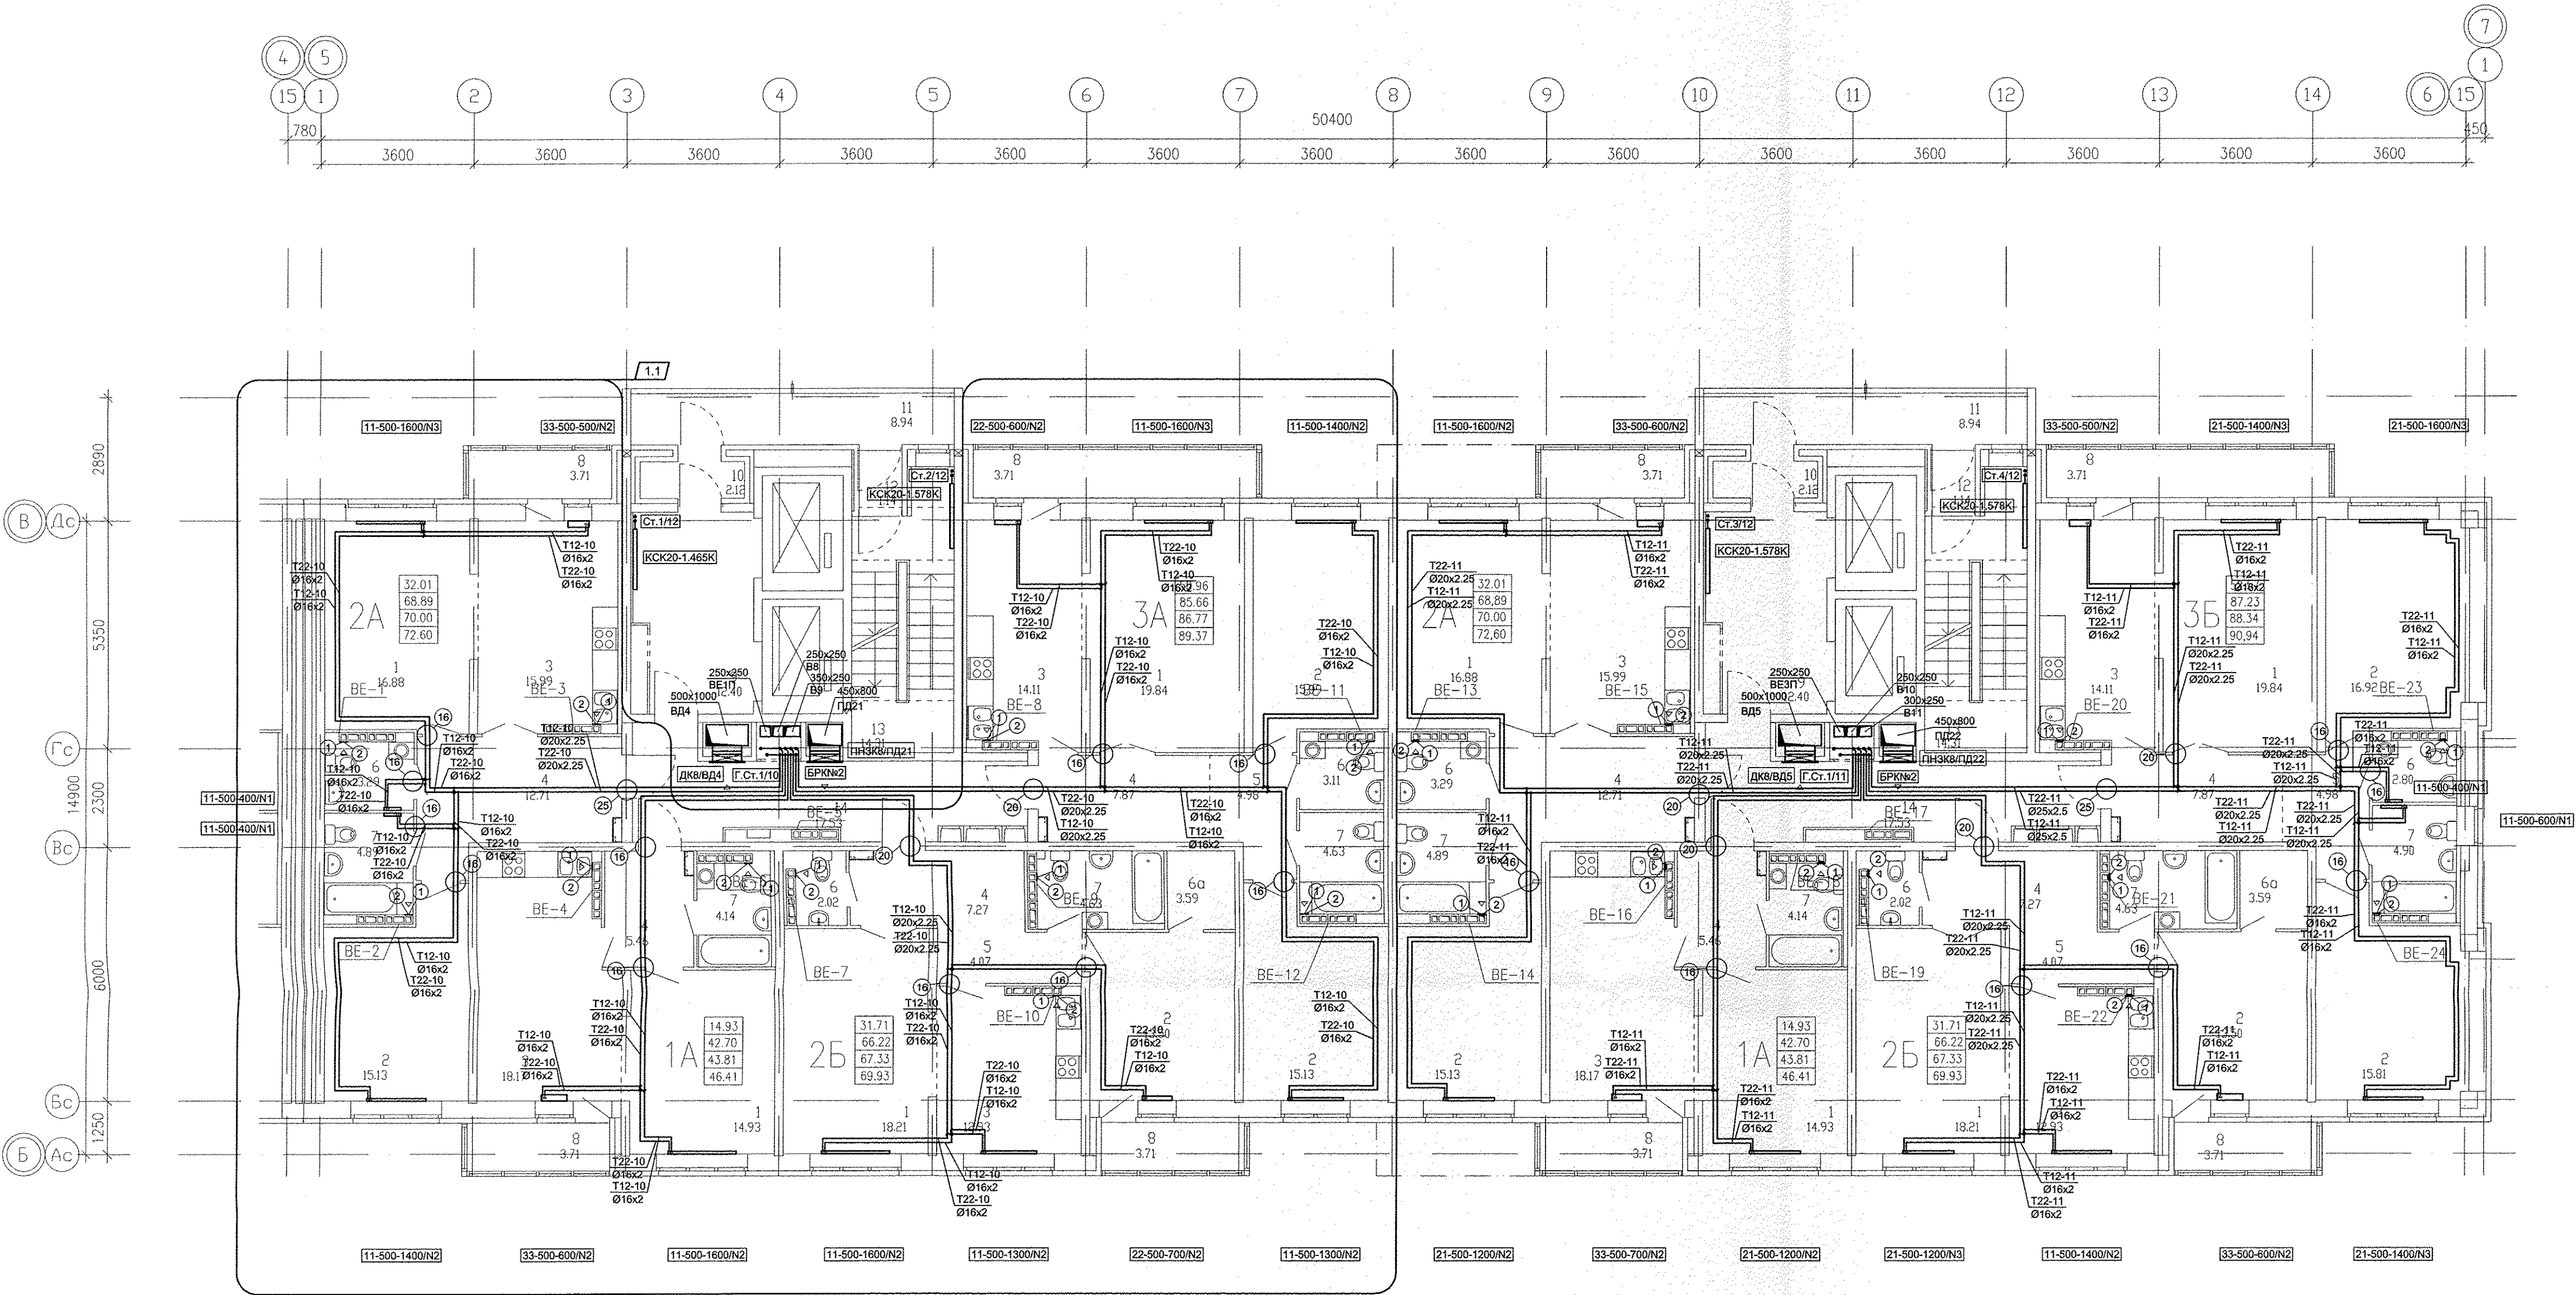


Номер помеще-ния	Наименование	Площадь, м2	Кот. поме-щения
Помещения квартир			
1	Гостиная	88.37	
2	Спальня	135.53	
3	Кухня	78.65	
4	Прихожая	42.65	
5	Коридор	22.17	
6	Санузла	12.49	
7	Ванная	23.45	
8	Балкон	14.84	
9	Гардеробная	9.25	
Итого:		427.40	
Общедомовые помещения			
10	Тамбур	4.24	
11	Лифтовой холл	24.80	
12	Тамбур	2.28	
13	Лестничная клетка	28.62	
14	Переходная лоджия	17.88	
15	Коридор	35.06	
16	Холл	38.58	
17	Санузла	8.76	
18	Электрощитовая	16.40	Д
19	Помещение охраны	18.60	
20	Тамбур	6.34	
Итого:		201.56	
Помещения паркинга			
21	Тамбур	4.07	
22	Лестница паркинга	17.52	
Итого:		21.59	

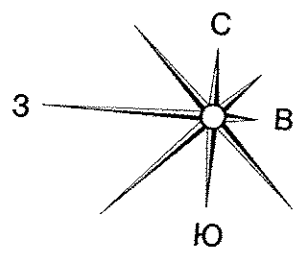

1 - MB126C.
2 - T1215F.

1. N - Настройка встроенной вентиляционной установки.
2. От стен, ось трубы на 250мм.

АПУ.023-01B-OB						Жилой дом со встроенно-пристроенными помещениями общественного назначения, подземно-наземным паркингом по ул. Индустрии, 104 в Орджоникидзевском районе г. Екатеринбург		
2	1	-	08-15	02.15				
Изм.	Кол.уч.	Лист	Нброк.	Подпись	Дата			
						13-10-этажный блок-секция 1B		
						Стадия	Лист	Листов
						P	7	
ГАП	Гаранин	11.14						
Гл.Спец.	Гущин	11.14						
Проверил	Гущин	11.14				План 9 этажа		
Разработал	Попов	11.14						