


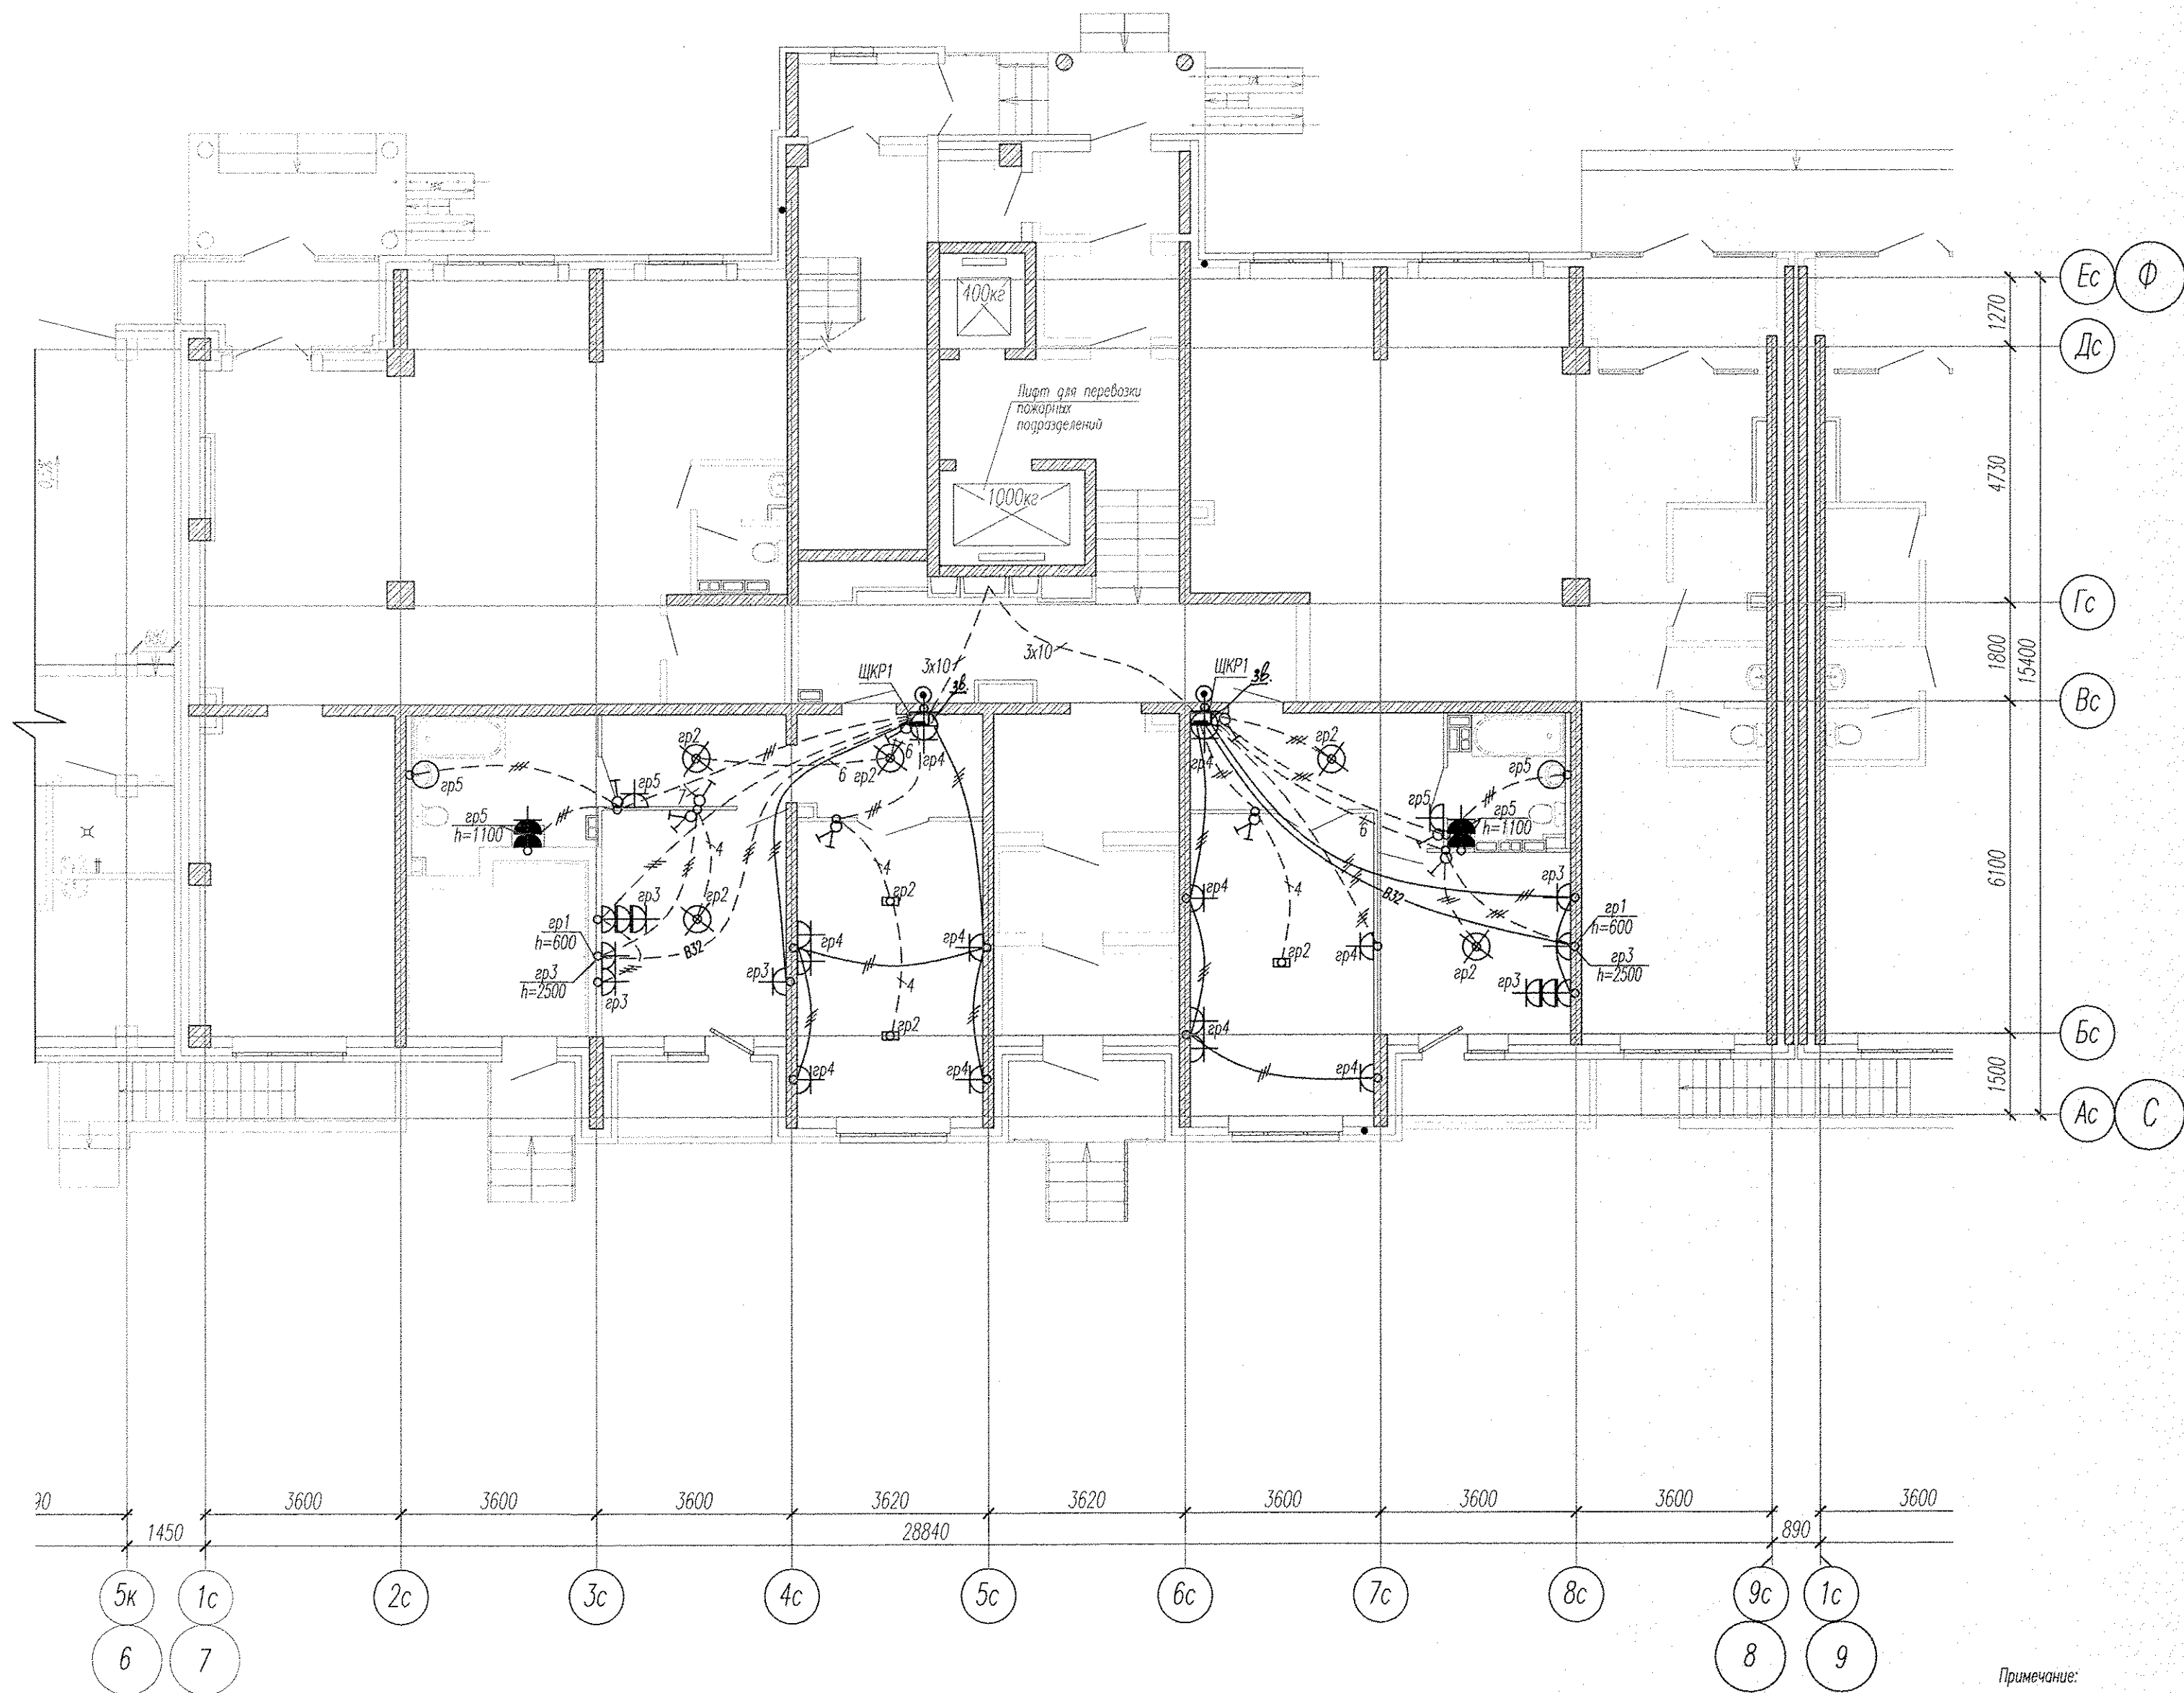

Примечание:

○ - светильники типа НПП04-60, установлены на высоте 2300мм

Инв. N подл. Подпись и дата Взам. инв. N

АПУ2-120-02-01-ЭЛ						
Жилые дома с помещениями общественного назначения на первых этажах и нежилыми вставками, дошкольным образовательным учреждением, подземной двухуровневой автостоянкой по ул. Хрустальногорской-Екатерининской в Верх-Исетском районе г. Екатеринбурга						
Изм.	Кол.уч.	Лист	№ док.	Подпись	Дата	
Жилой дом №2 с офисами, выставочным салоном и кафе в нежилых вставках. Пусковой комплекс 1					Стадия	Лист
					Р	15
Гл. спец	Гонтаренко	04.13	План 1 этажа в осях 7-8. Расположение сетей электрооборудования квартир			
Провер.	Завьялова	04.13	ЗАО "Корпорация "Атомстройкомплекс"			
Разраб.	Горбовская	04.13				
Копировал						Формат А2