
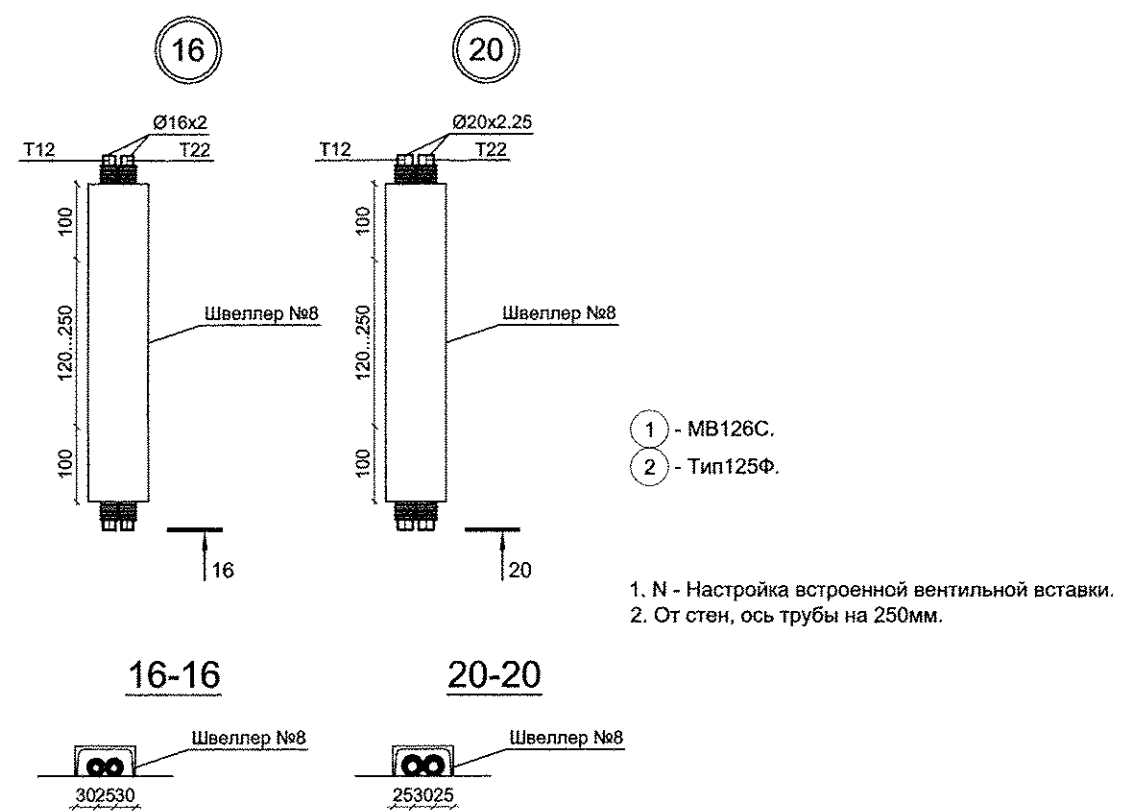
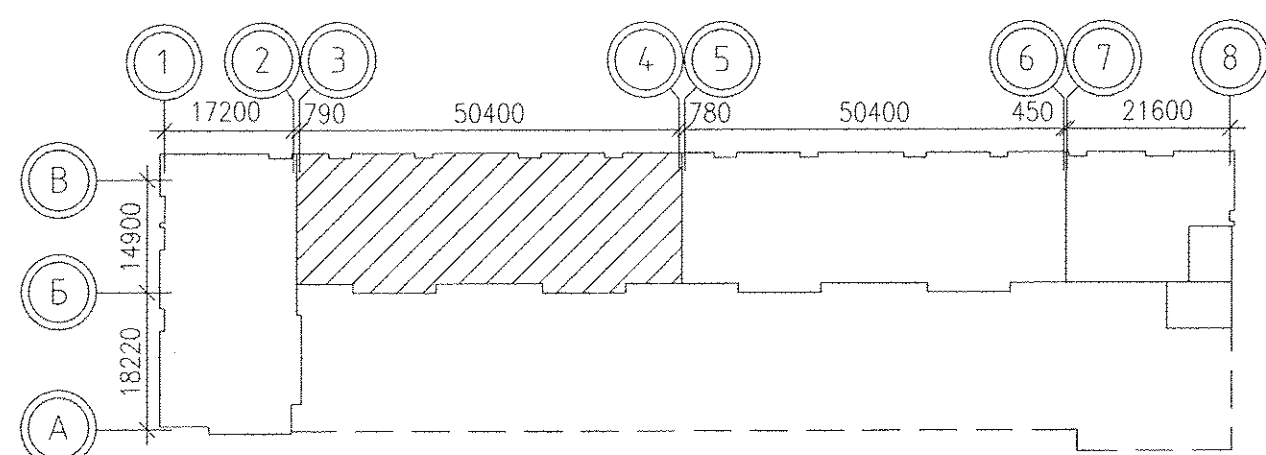
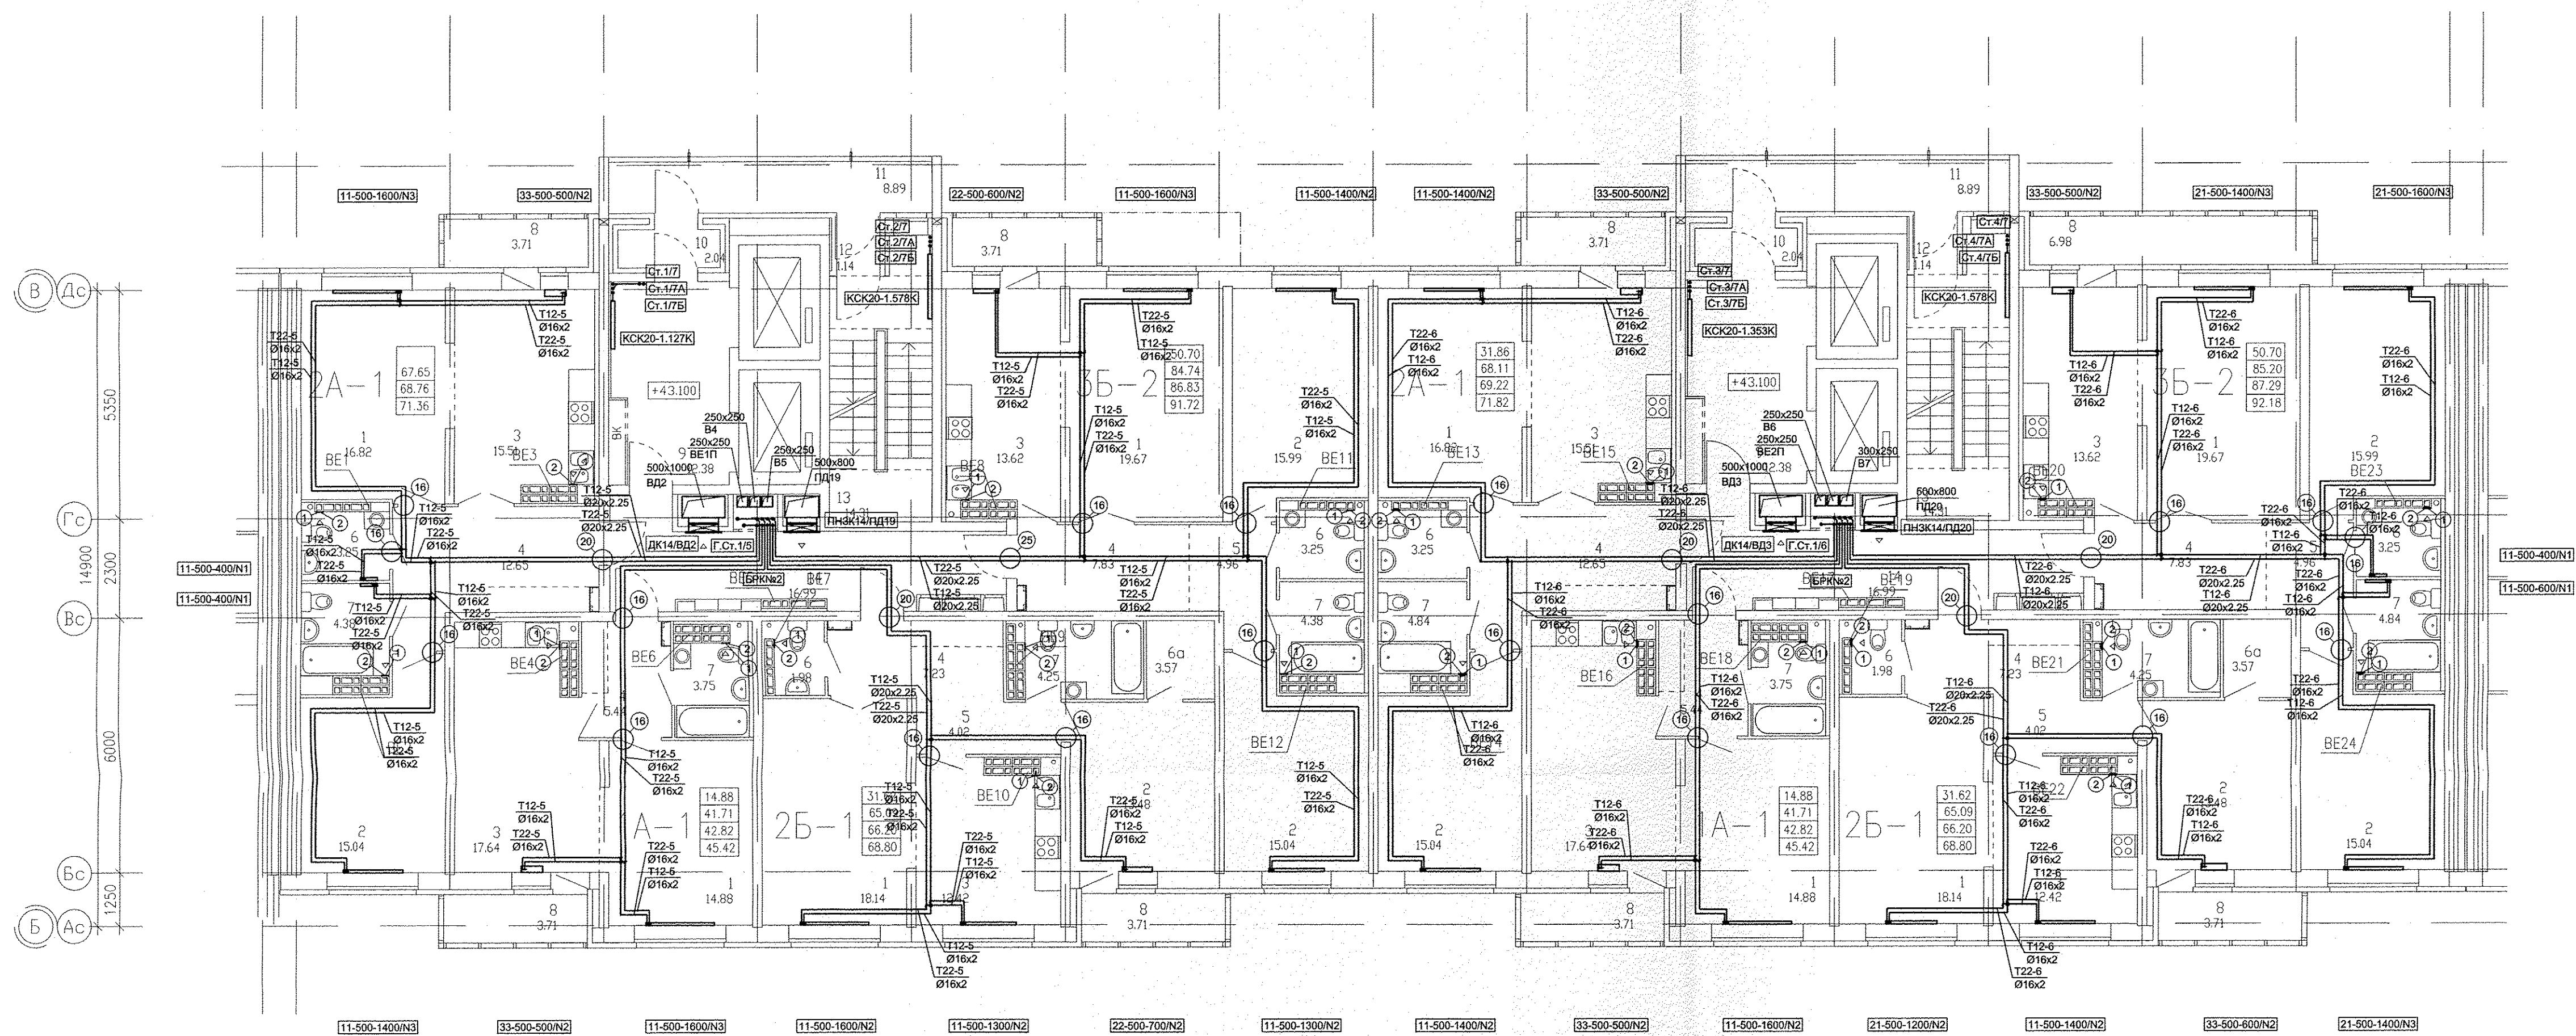


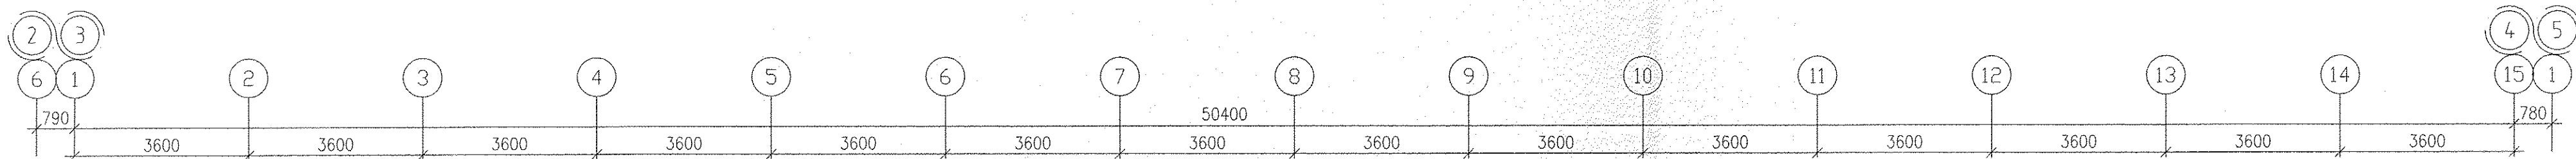

инв. № подл.	Подпись и дата	Взам. инв. №	ВК	Решетникова	03.15
			ЭС	Багина	03.15
			АС	Парфенов	03.15

						АПУ.023-01Б-ОВ			
1	-	Зам.	66-15	<i>Влад</i>	03.15	Жилой дом со встроенно-пристроенными помещениями общественного назначения, подпольно-встроенными паркингом по ул. Индустрии, 104 в Орджоникидзевском районе г. Екатеринбурга			
Изм.	Кол.уч.	Лист	Подход.	Подпись	Дата				
ГАП		Гаранин	<i>Гаранин</i>		03.15	21-16-этажная блок-секция 1Б			
Гл.Спец.		Гущин	<i>Гущин</i>		03.15				
Проверил		Гущин	<i>Гущин</i>		03.15				
Разработал		Попов	<i>Попов</i>		03.15				
						План 15 этажа			
							Стадия	Лист	Листов
							Р	8	
						ЗАО КОРПОРАЦИЯ АТОМСТРОЙКОМПЛЕКС			