
 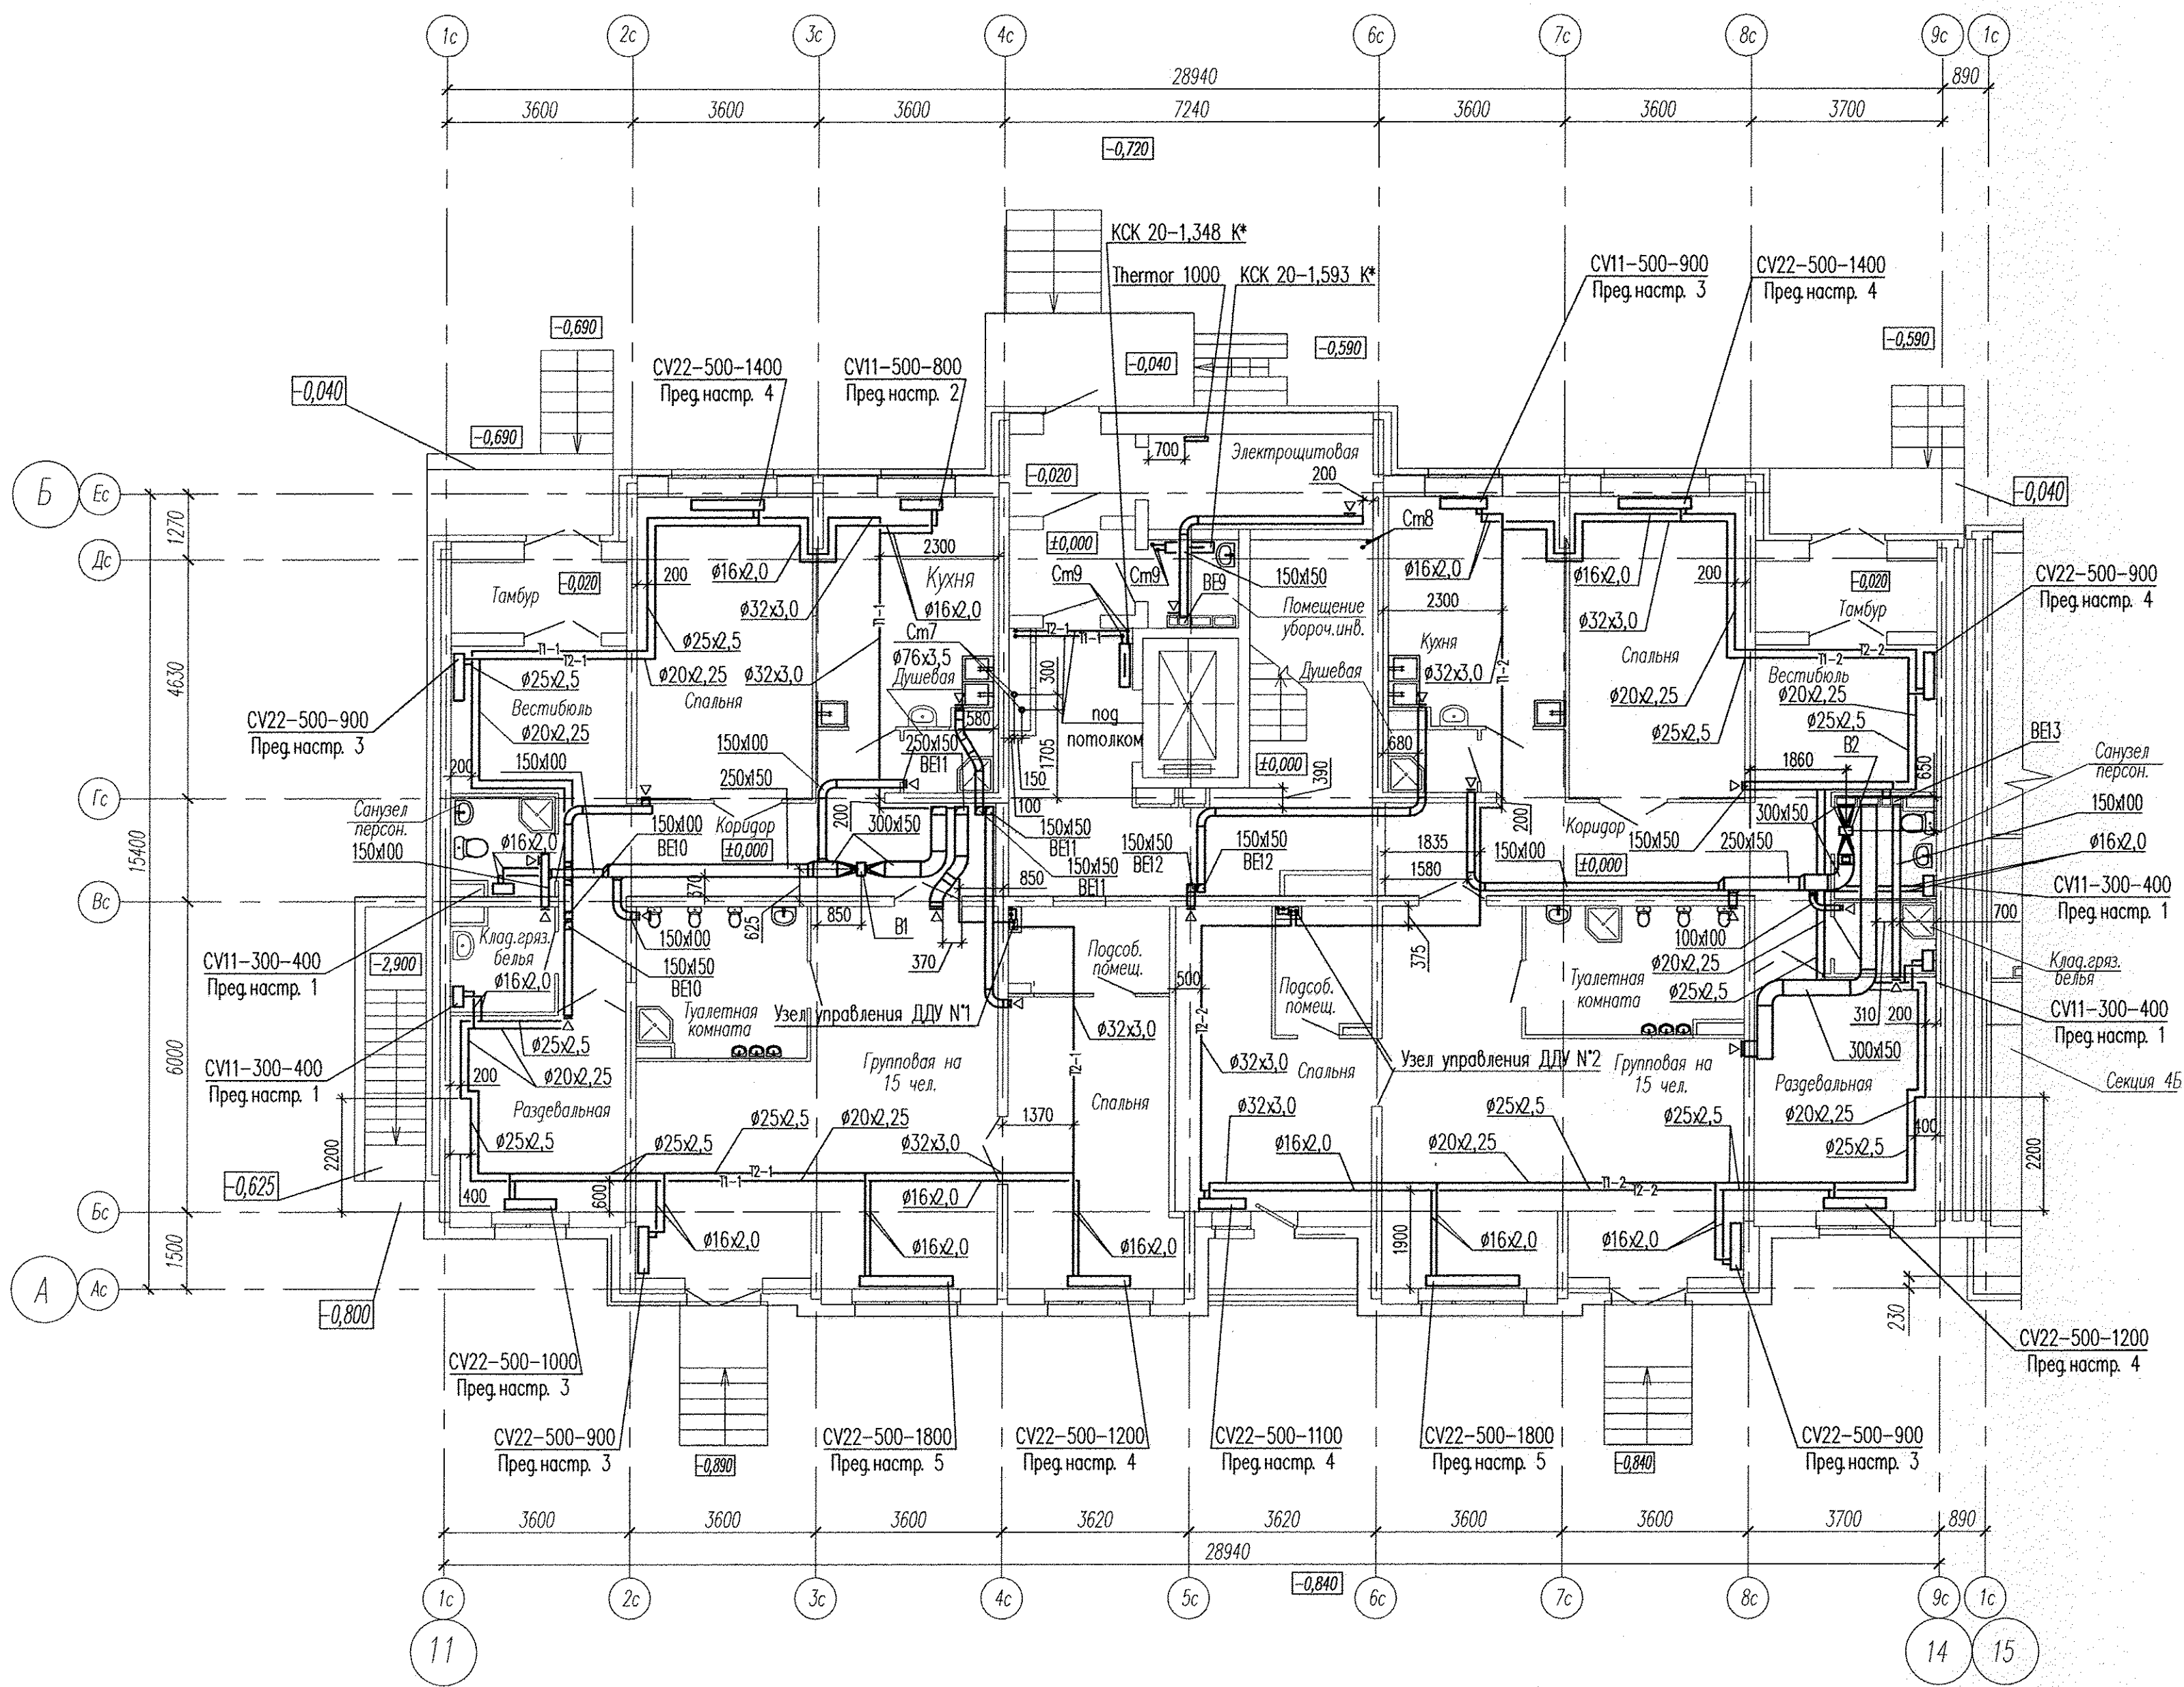
 




Примечание:
- воздухопроводы систем BE10...BE12, B1 завести в вентканалы, устанавливаемые со 2 этажа

						АПУ2-129-04А-0В			
						Жилые дома со встроенными детскими дошкольными учреждениями и встроенными нежилыми помещениями с подземной отстоянкой по ул.Академика Виноградова-ул.1А (название условное)-Красноярск-Анатолия. Мехренцева в Ленинском районе г.Екатеринбурга, участок 1.			
Изм.	Код.уч.	Лист	№ док.	Подпись	Дата	Жилой дом №4 секция А	Стадия	Лист	Листов
							Р	3	
Гл. спец.	Ашхмин				12.13.	План 1 этажа	3АО "Корпорация "Атомстройкомплекс"		
Н. контр.	Рыжкова				12.13.				
Проверил	Ашхмин				12.13.				
Разработал	Путрова				12.13.				
						КОПИРОВАЛ		ФОРМАТ А2	

Инв. N подл. Подпись и дата
Взам. инв. N