
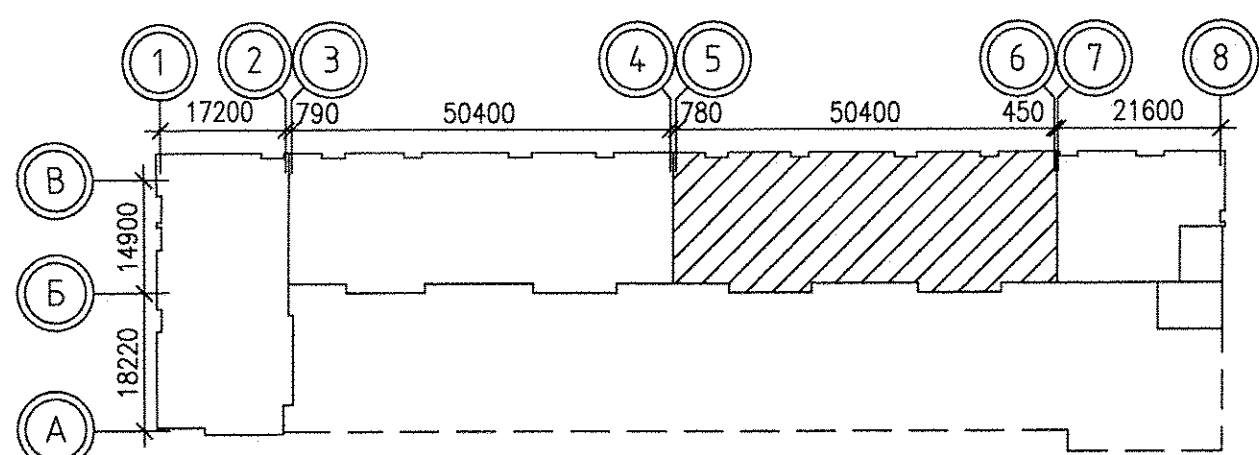
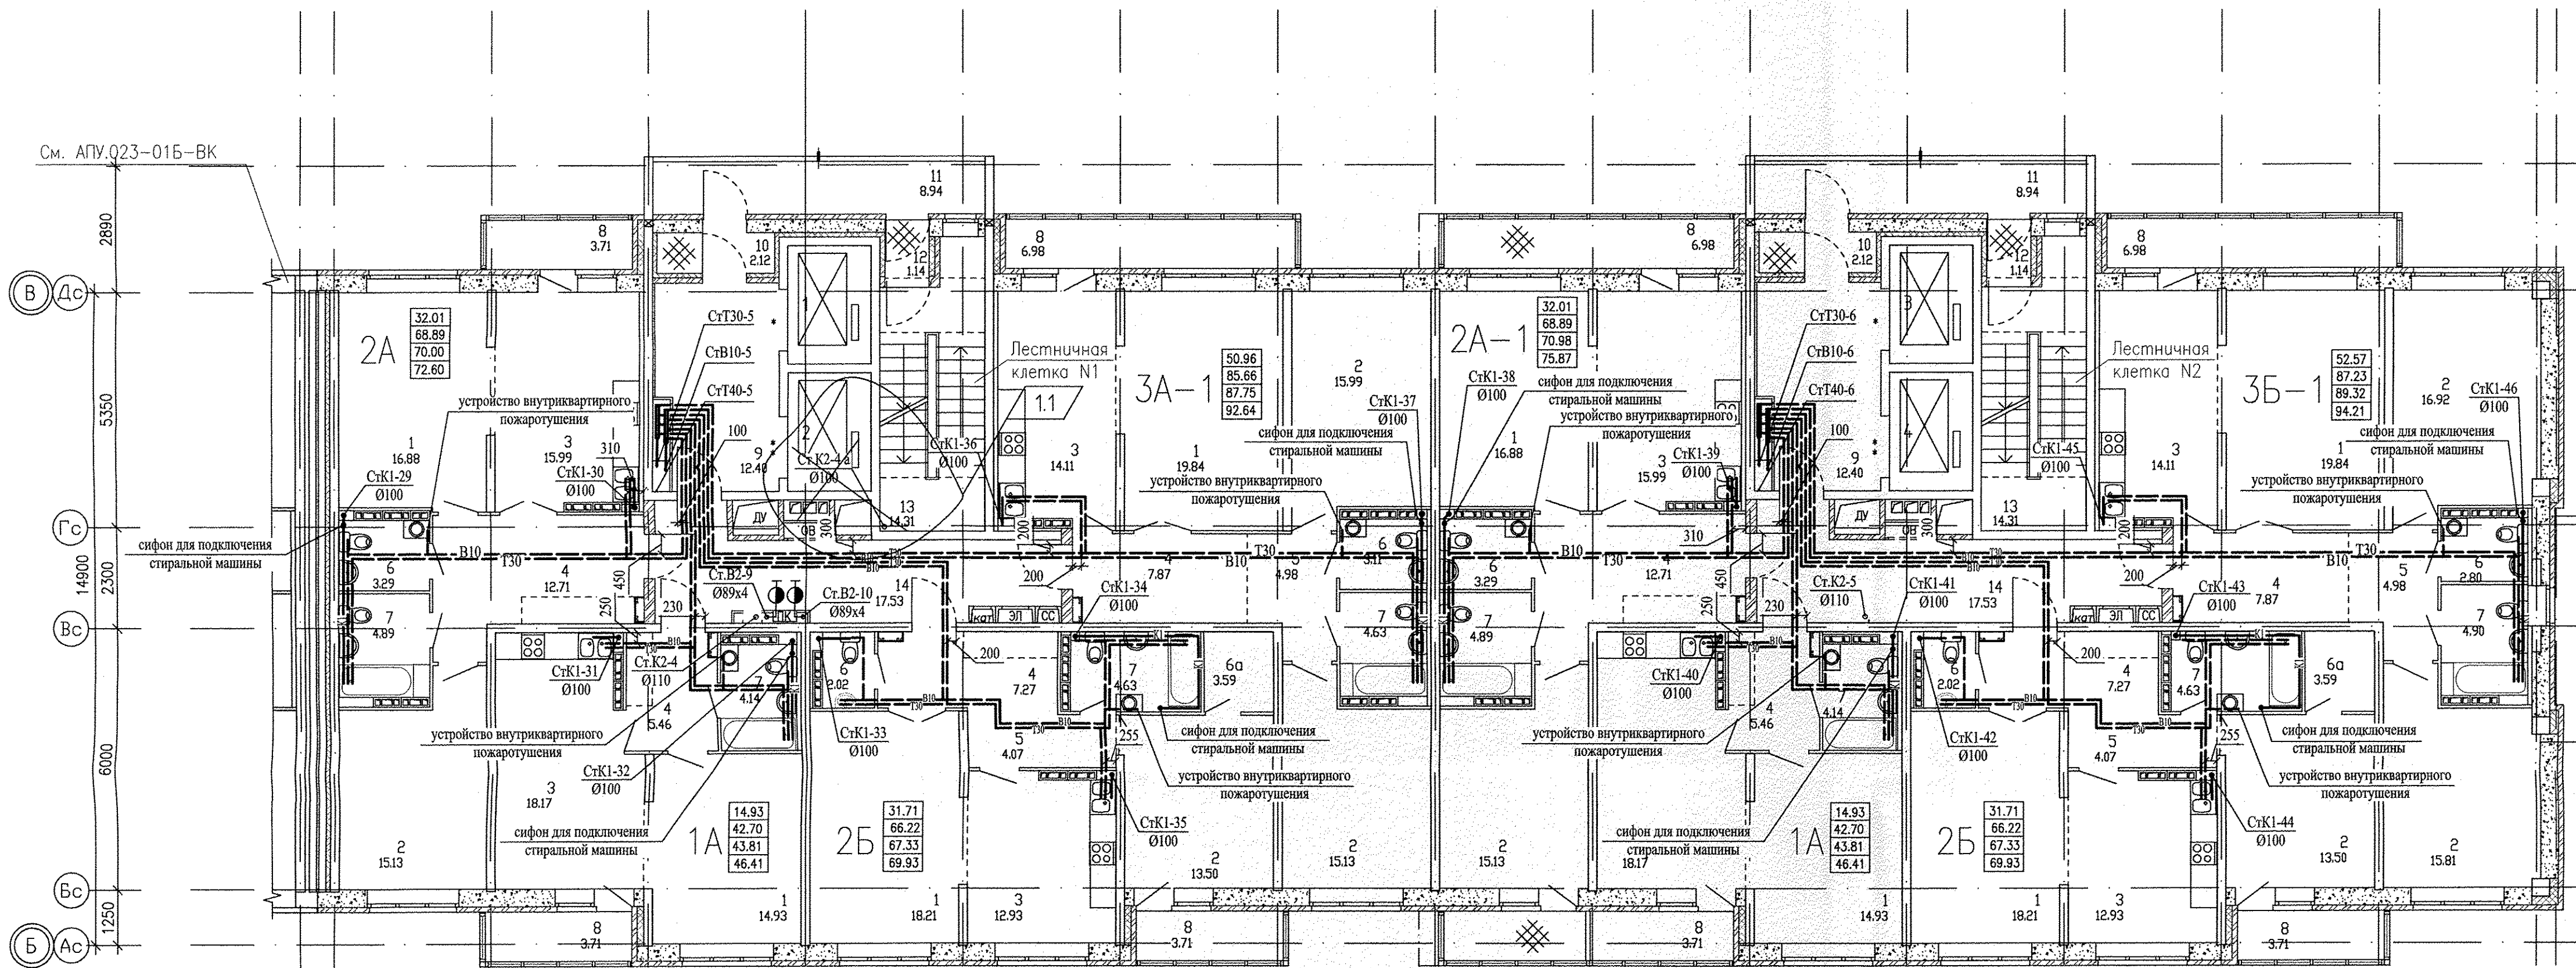
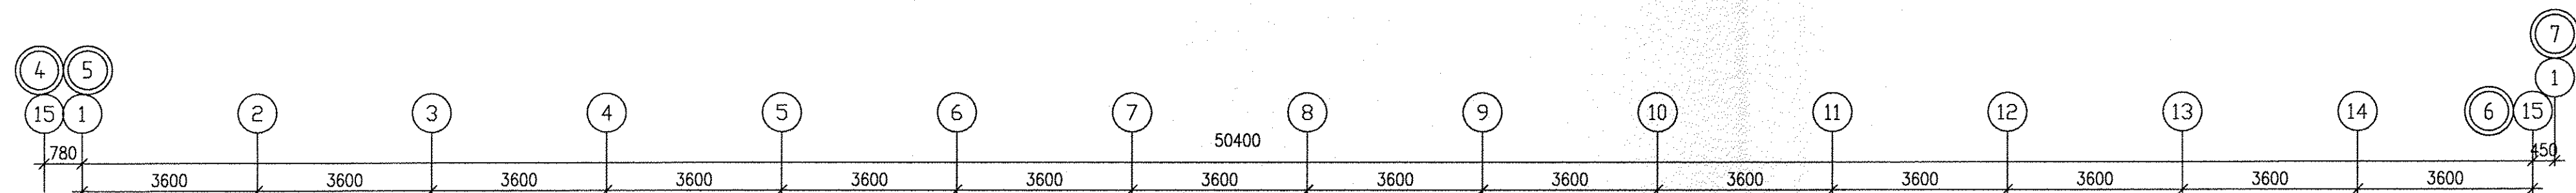


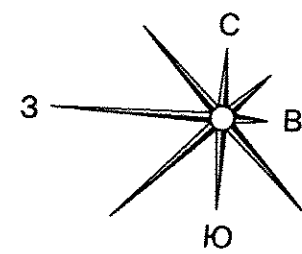

ЭКСПЛИКАЦИЯ ПОМЕЩЕНИЙ

Номер помещения	Наименование	Площадь, м2	Кат. помещения
Помещения квартир			
1	Гостиная	139.72	
2	Спальня	121.11	
3	Кухня	122.40	
4	Прихожая	66.62	
5	Коридор	18.10	
6	Санузел	16.53	
6а	Гардеробная	7.18	
7	Ванная	36.85	
8	Балкон	36.22	
Итого:		564.73	
Общедомовые помещения			
9	Лифтовой холл	24.80	
10	Тамбур	4.24	
11	Переходная лоджия	17.88	
12	Тамбур	2.28	
13	Лестничная клетка	28.62	
14	Коридор	35.06	
Итого:		112.88	

1. Лифты N1,N4 рассчитаны на перевозку пожарных подразделений.
2. Двери, обозначенные * – противопожарные с пределом огнестойкости EI 30, ** – противопожарные с пределом огнестойкости EI 60.

АПУ.023-01В-ВК					
Жилой дом со встроенно-пристроенными помещениями общественного назначения, подземно-наземным паркингом по ул. Индустрии, 104 в Орджоникидзевском районе г. Екатеринбурга.					
13-10-этажная блок-секция 1В				Стадия	Лист
				Р	5
План типового этажа. М1:100				ЗАО КОРПОРАЦИЯ АТОМСТРОЙКОМПЛЕКС	
Гл.в.спец.	Решетникова	Решетникова	09.14		
Проверил	Решетникова	Решетникова	09.14		
Разработал	Пирахова	Пирахова	09.14		