


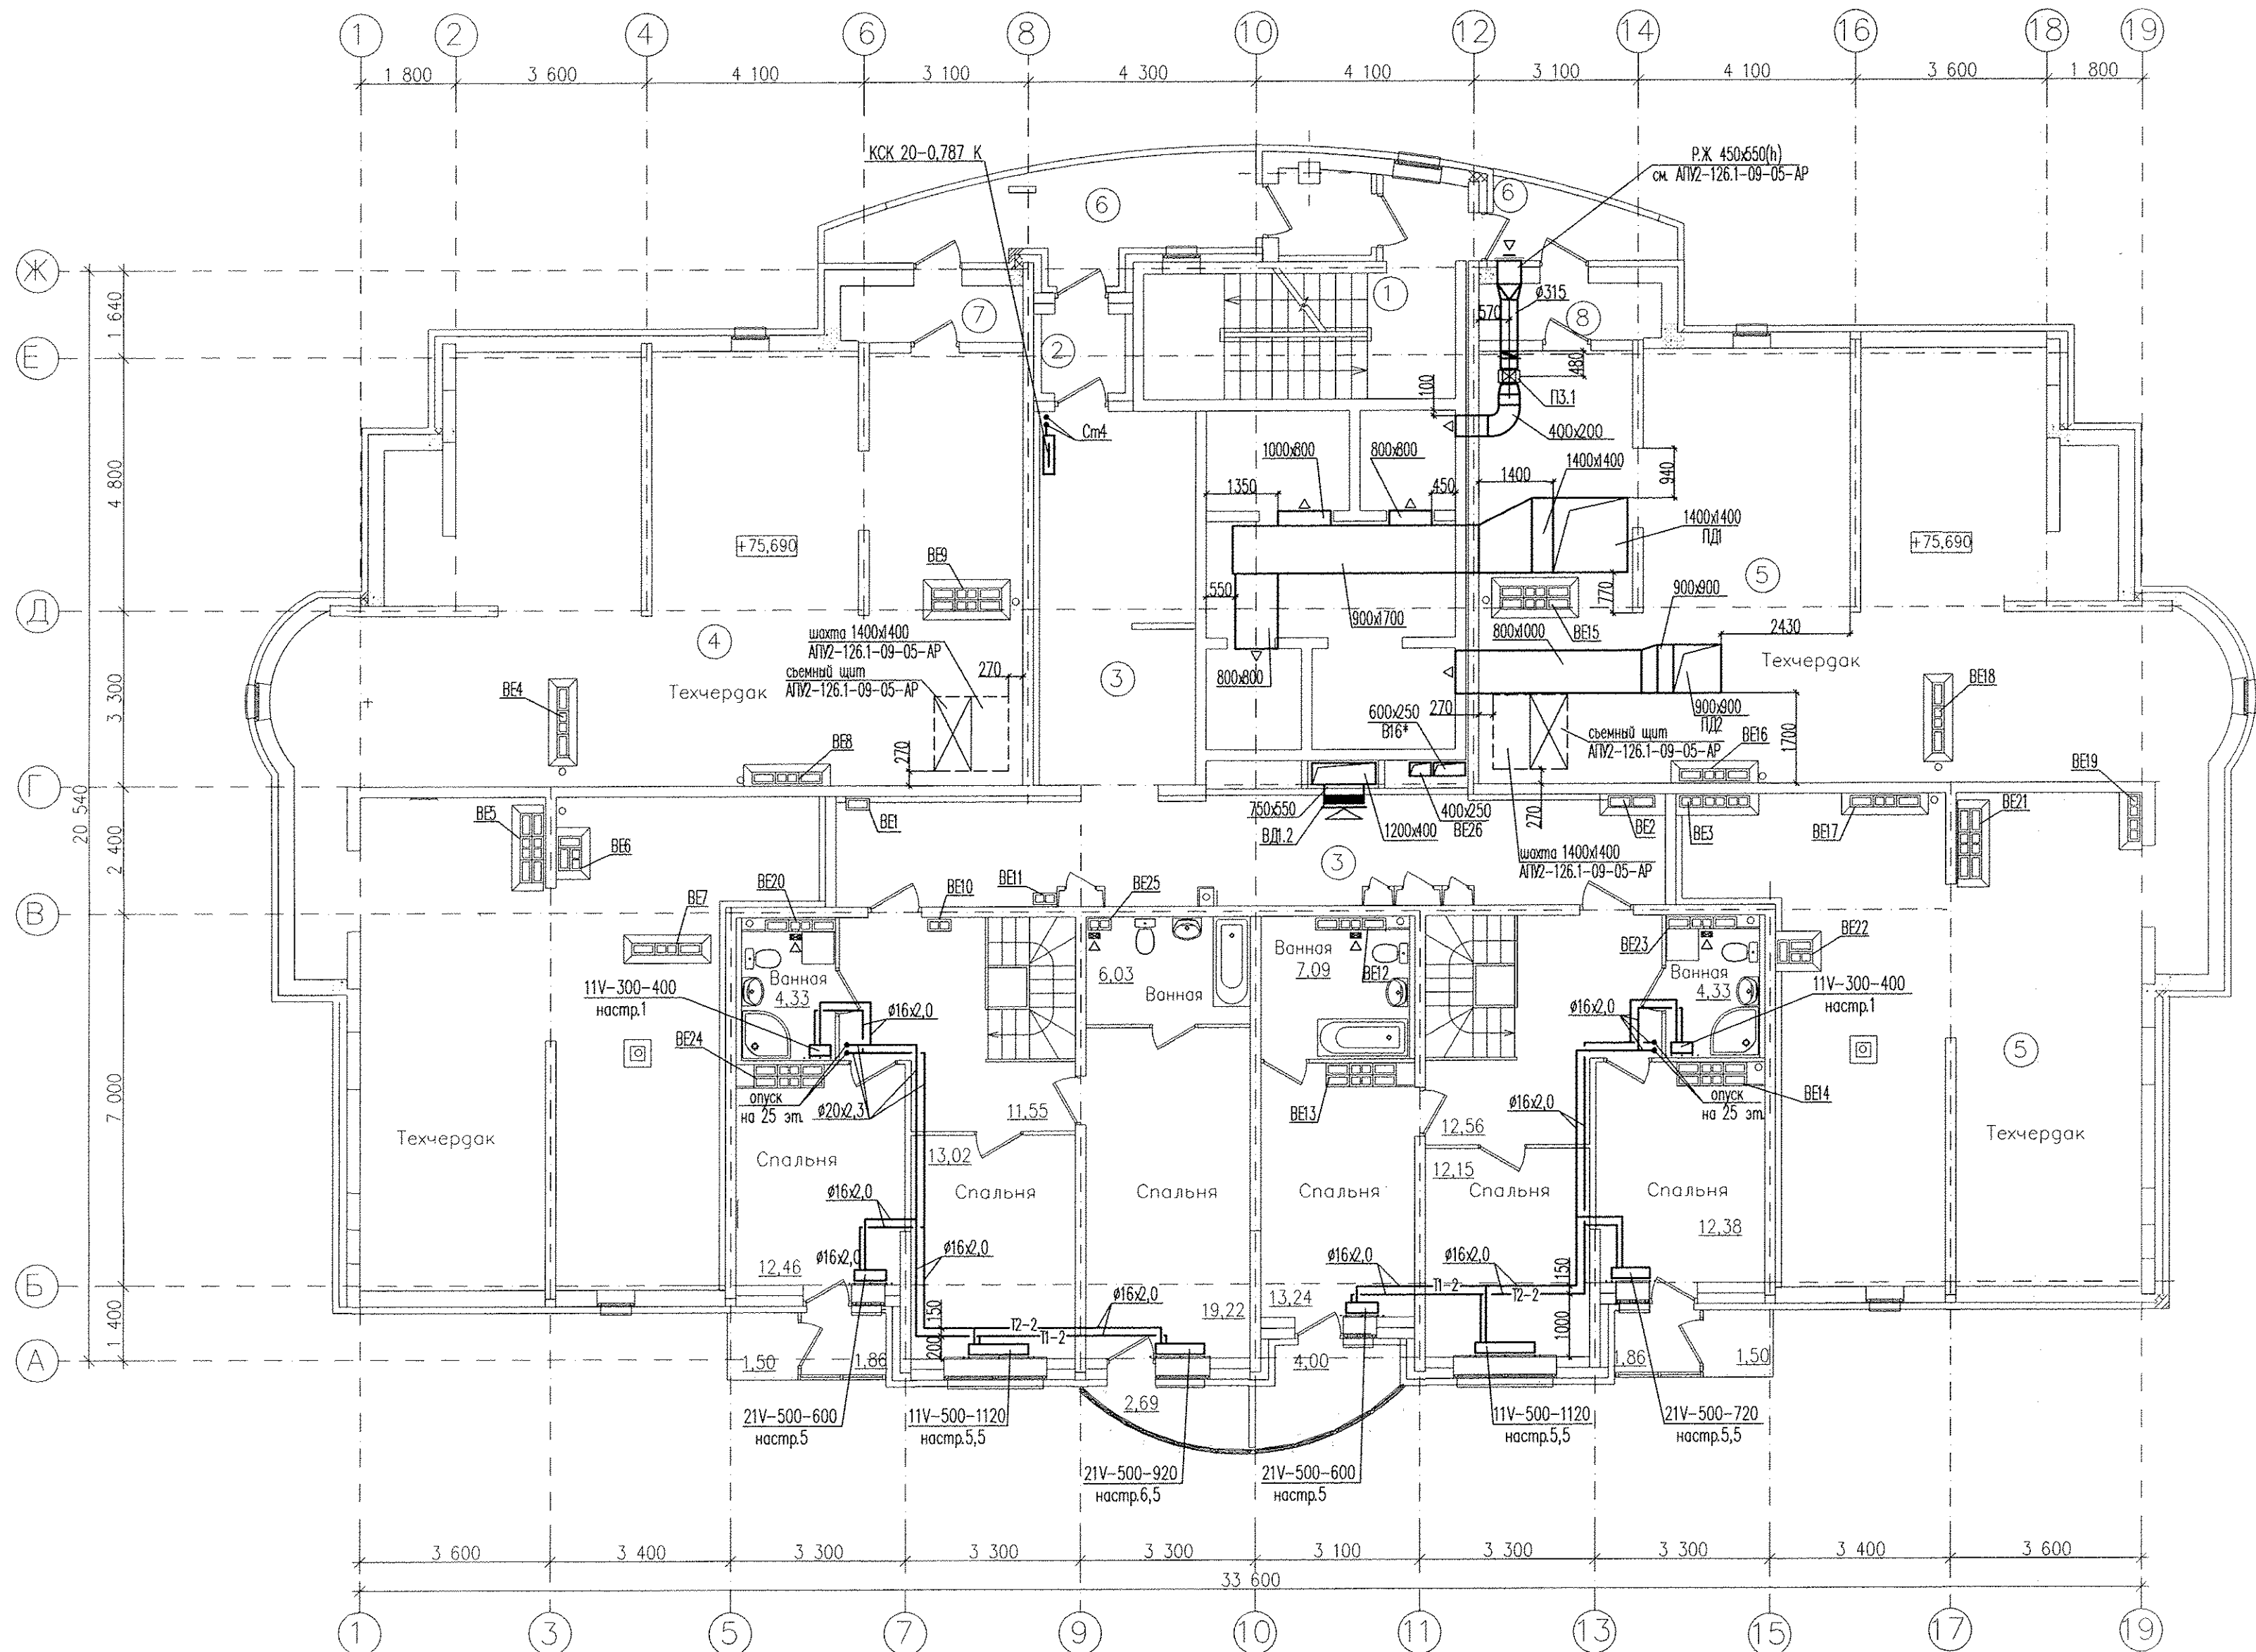

Примечание:

1. В вентканалах установить бытовые вентиляторы
2. Система с * относятся к магазину. Воздуховоды, расположенные в жилом доме, учтены в данном комплекте чертежей

						АПУ2-126.1-09-05-0В				
						Многоэтажные жилые дома с нежилыми помещениями, встроенным детским садом, подземной автостоянкой в границах улиц 8 Марта-Авиационной-Союзной-Циолковского в Чкаловском районе г. Екатеринбурга. 2 очередь строительства				
Изм.	Кол.уч.	Лист	№ док.	Подпись	Дата	Жилой дом №9 с офисами и встроенно-пристроенными магазинами Пусковой комплекс 5	Стадия	Лист	Листов	
							Р	9		
Гл. спец.	Ашихмин			05.14			3А0 "Корпорация "Атомстройкомплекс"			
Н. контр.	Рыжкова			05.14						
Проверил	Ашихмин			05.14						
Разработал	Сморяго			05.14		План 26 этажа				

КОПИРОВАЛ

ФОРМАТ А2

Инд.№ подл.	Подп. и дата	Взам. инб. N