


СОГЛАСОВАНО

Инв. N подл. Подпись и дата

Взам. инв. N

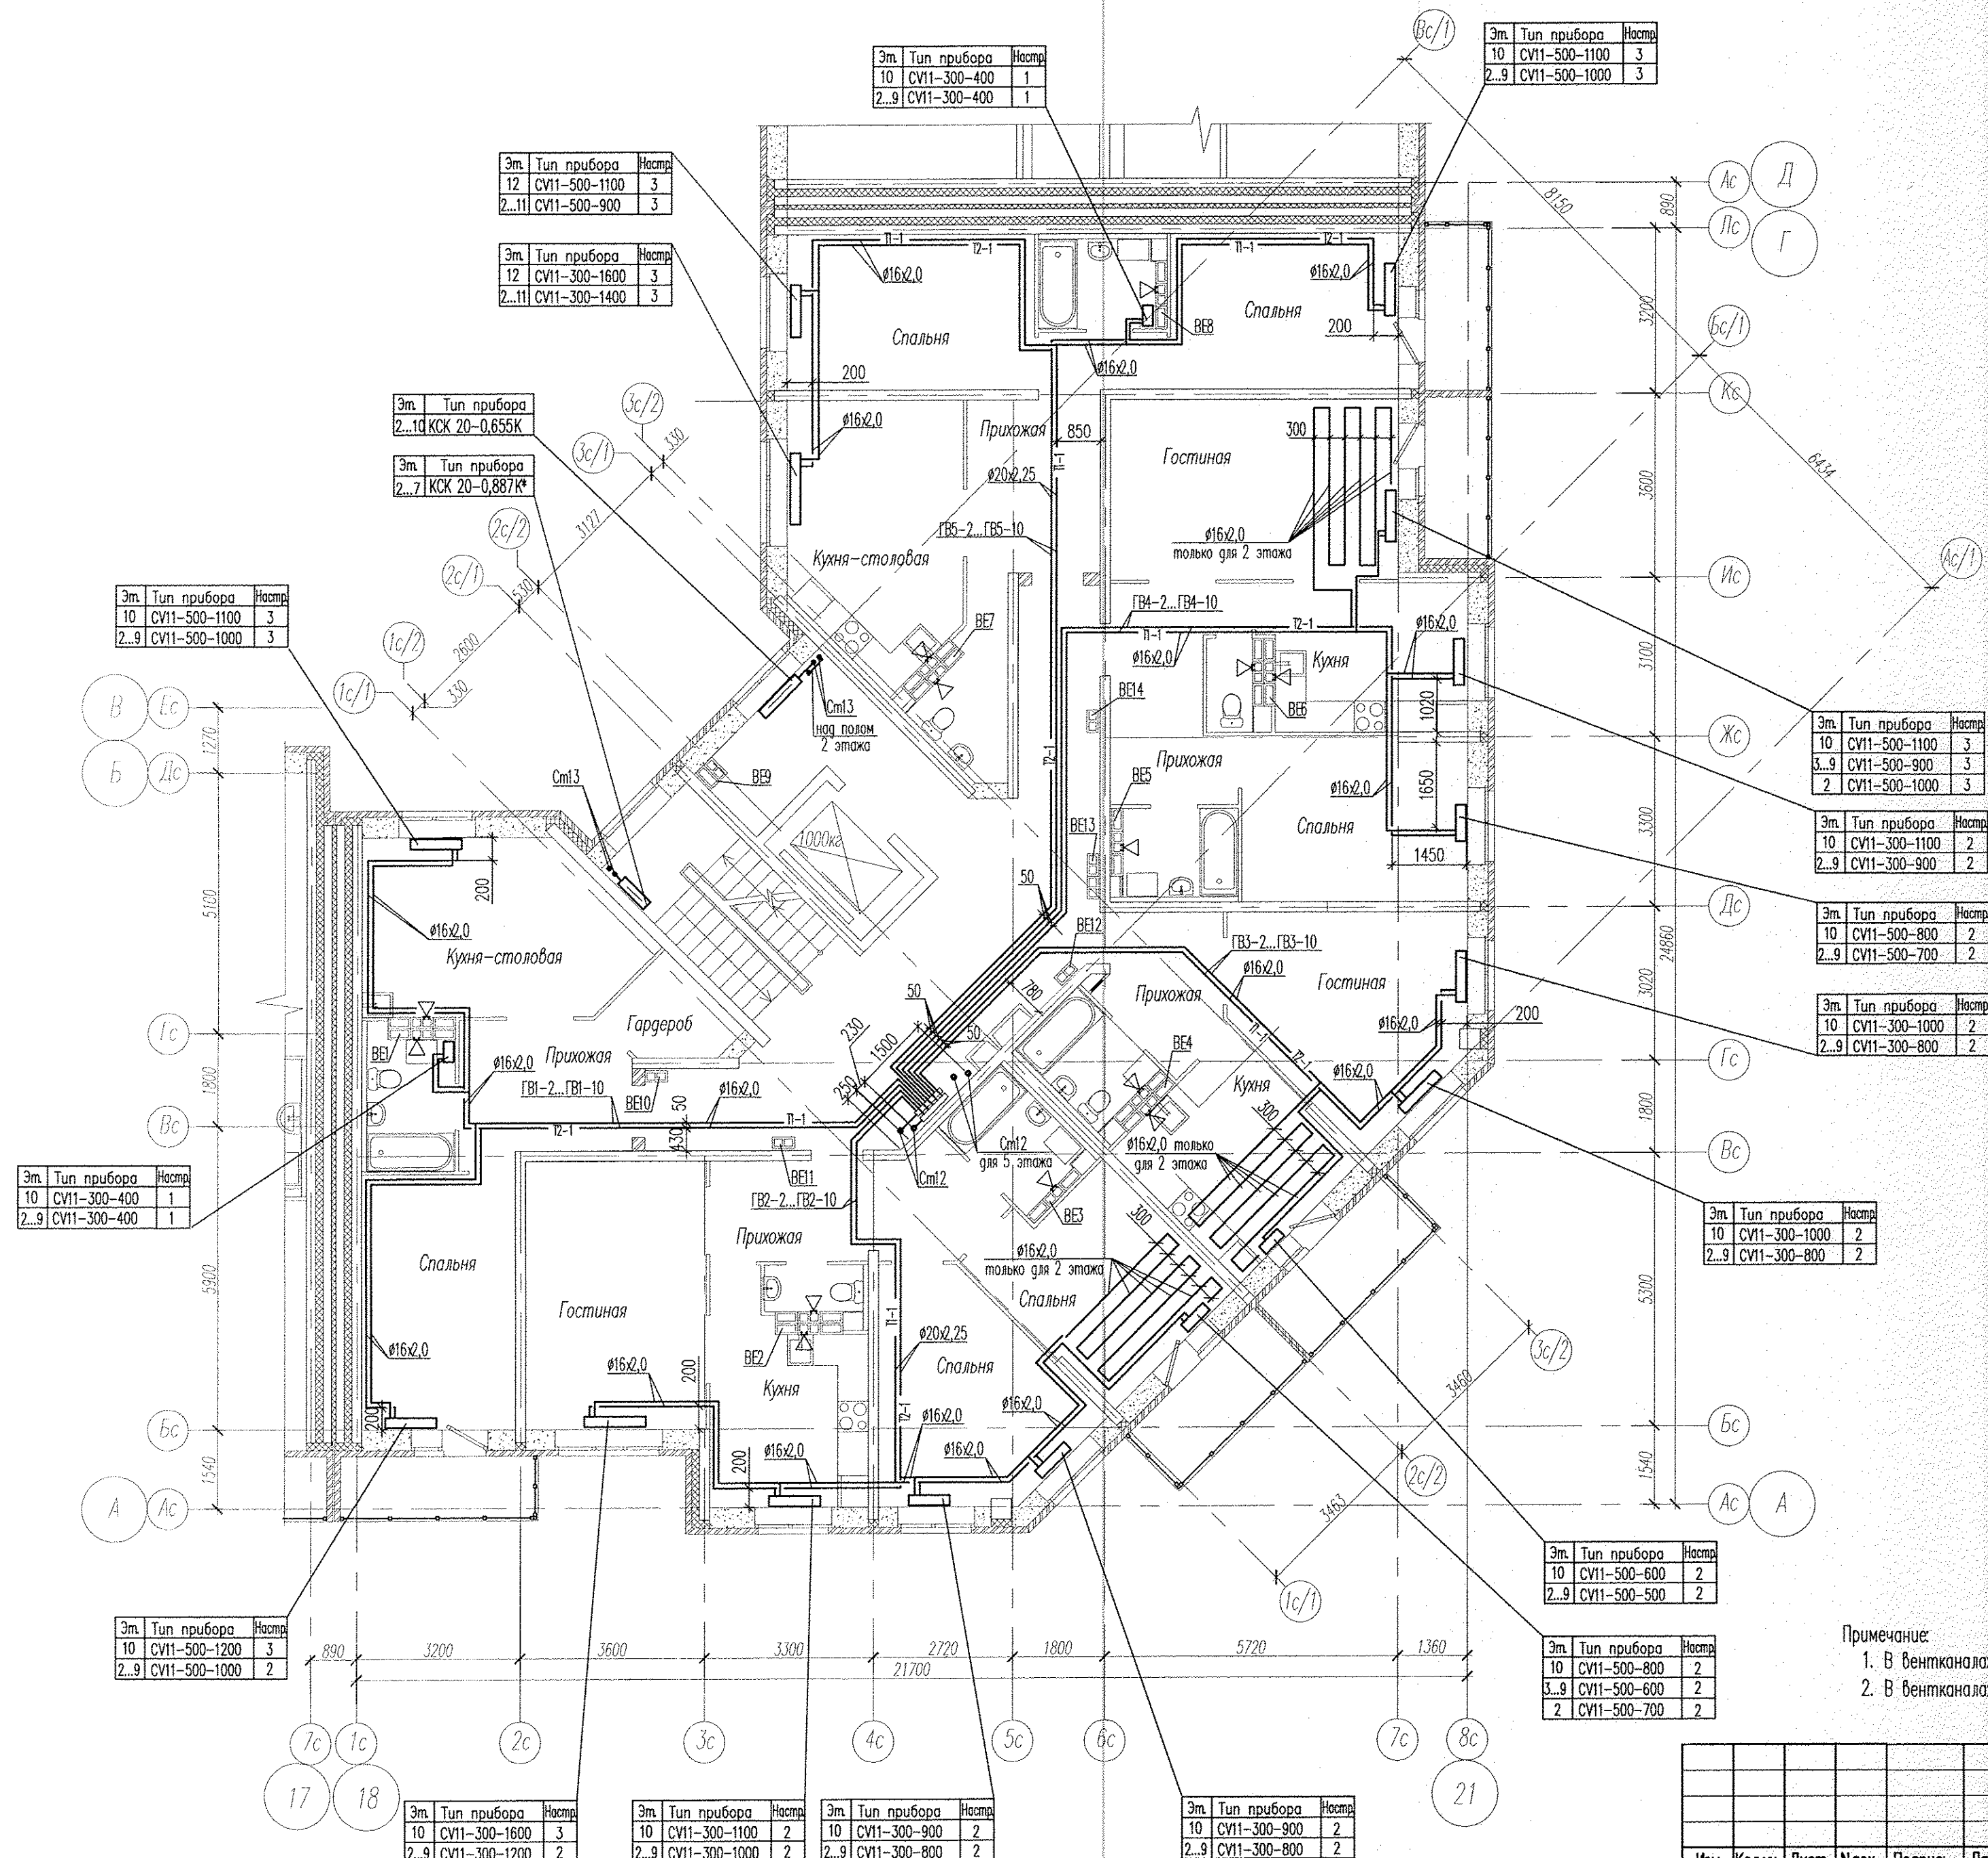

Примечание:

- В вентканалах установить решетки Р120х200
- В вентканалах 9,10 этажа установить бытовые вентиляторы

АПУ2-120-01Г-05-0В					
Жилые дома с нежилыми помещениями общественного назначения на первых этажах и нежилыми вставками дошкольным образовательным учреждением, подземной двуровневой автостоянкой по ул. Хрустальногорской-Екатерининской в Верх-Исетском районе г.Екатеринбурга. Пусковой комплекс 5					
Изм.	Колуч.	Лист	Нгол.	Подпись	Дата
Жилой дом №1 с выставочными салонами Секция Г				Стадия	Лист
				Р	4
Гл. спец.	Ашихмин	12.14			
Н. контр.	Ряжкова	12.14			
Проверил	Ашихмин	12.14			
Разработал	Левачева	12.14			
План типового этажа				3А0 "Корпорация Атомстройкомплекс"	

КОПИРОВАЛ

ФОРМАТ А2