


ЭКСПЛИКАЦИЯ ПОМЕЩЕНИЙ

Номер помещения	Наименование	Площадь, кв. м	Кат. помещения
Помещения квартир			
1	Гостиная	194,59	
2	Спальня	130,52	
3	Кухня	157,95	
4	Прихожая	91,47	
5	Коридор	14,94	
6	Сан. узел	12,77	
7	Ванная	53,15	
8	Душевая	3,14	
9	Лоджия	22,14	
10	Балкон	29,15	
11	Кладовая	-	
	Итого	709,63	
Общедомовые помещения			
12	Коридор	48,63	
13	Лифтовой холл	34,38	
14	Тамбур	7,00	
15	Пароводоподводящая	9,74	
16	Лестничная клетка	26,08	
	Итого	123,73	

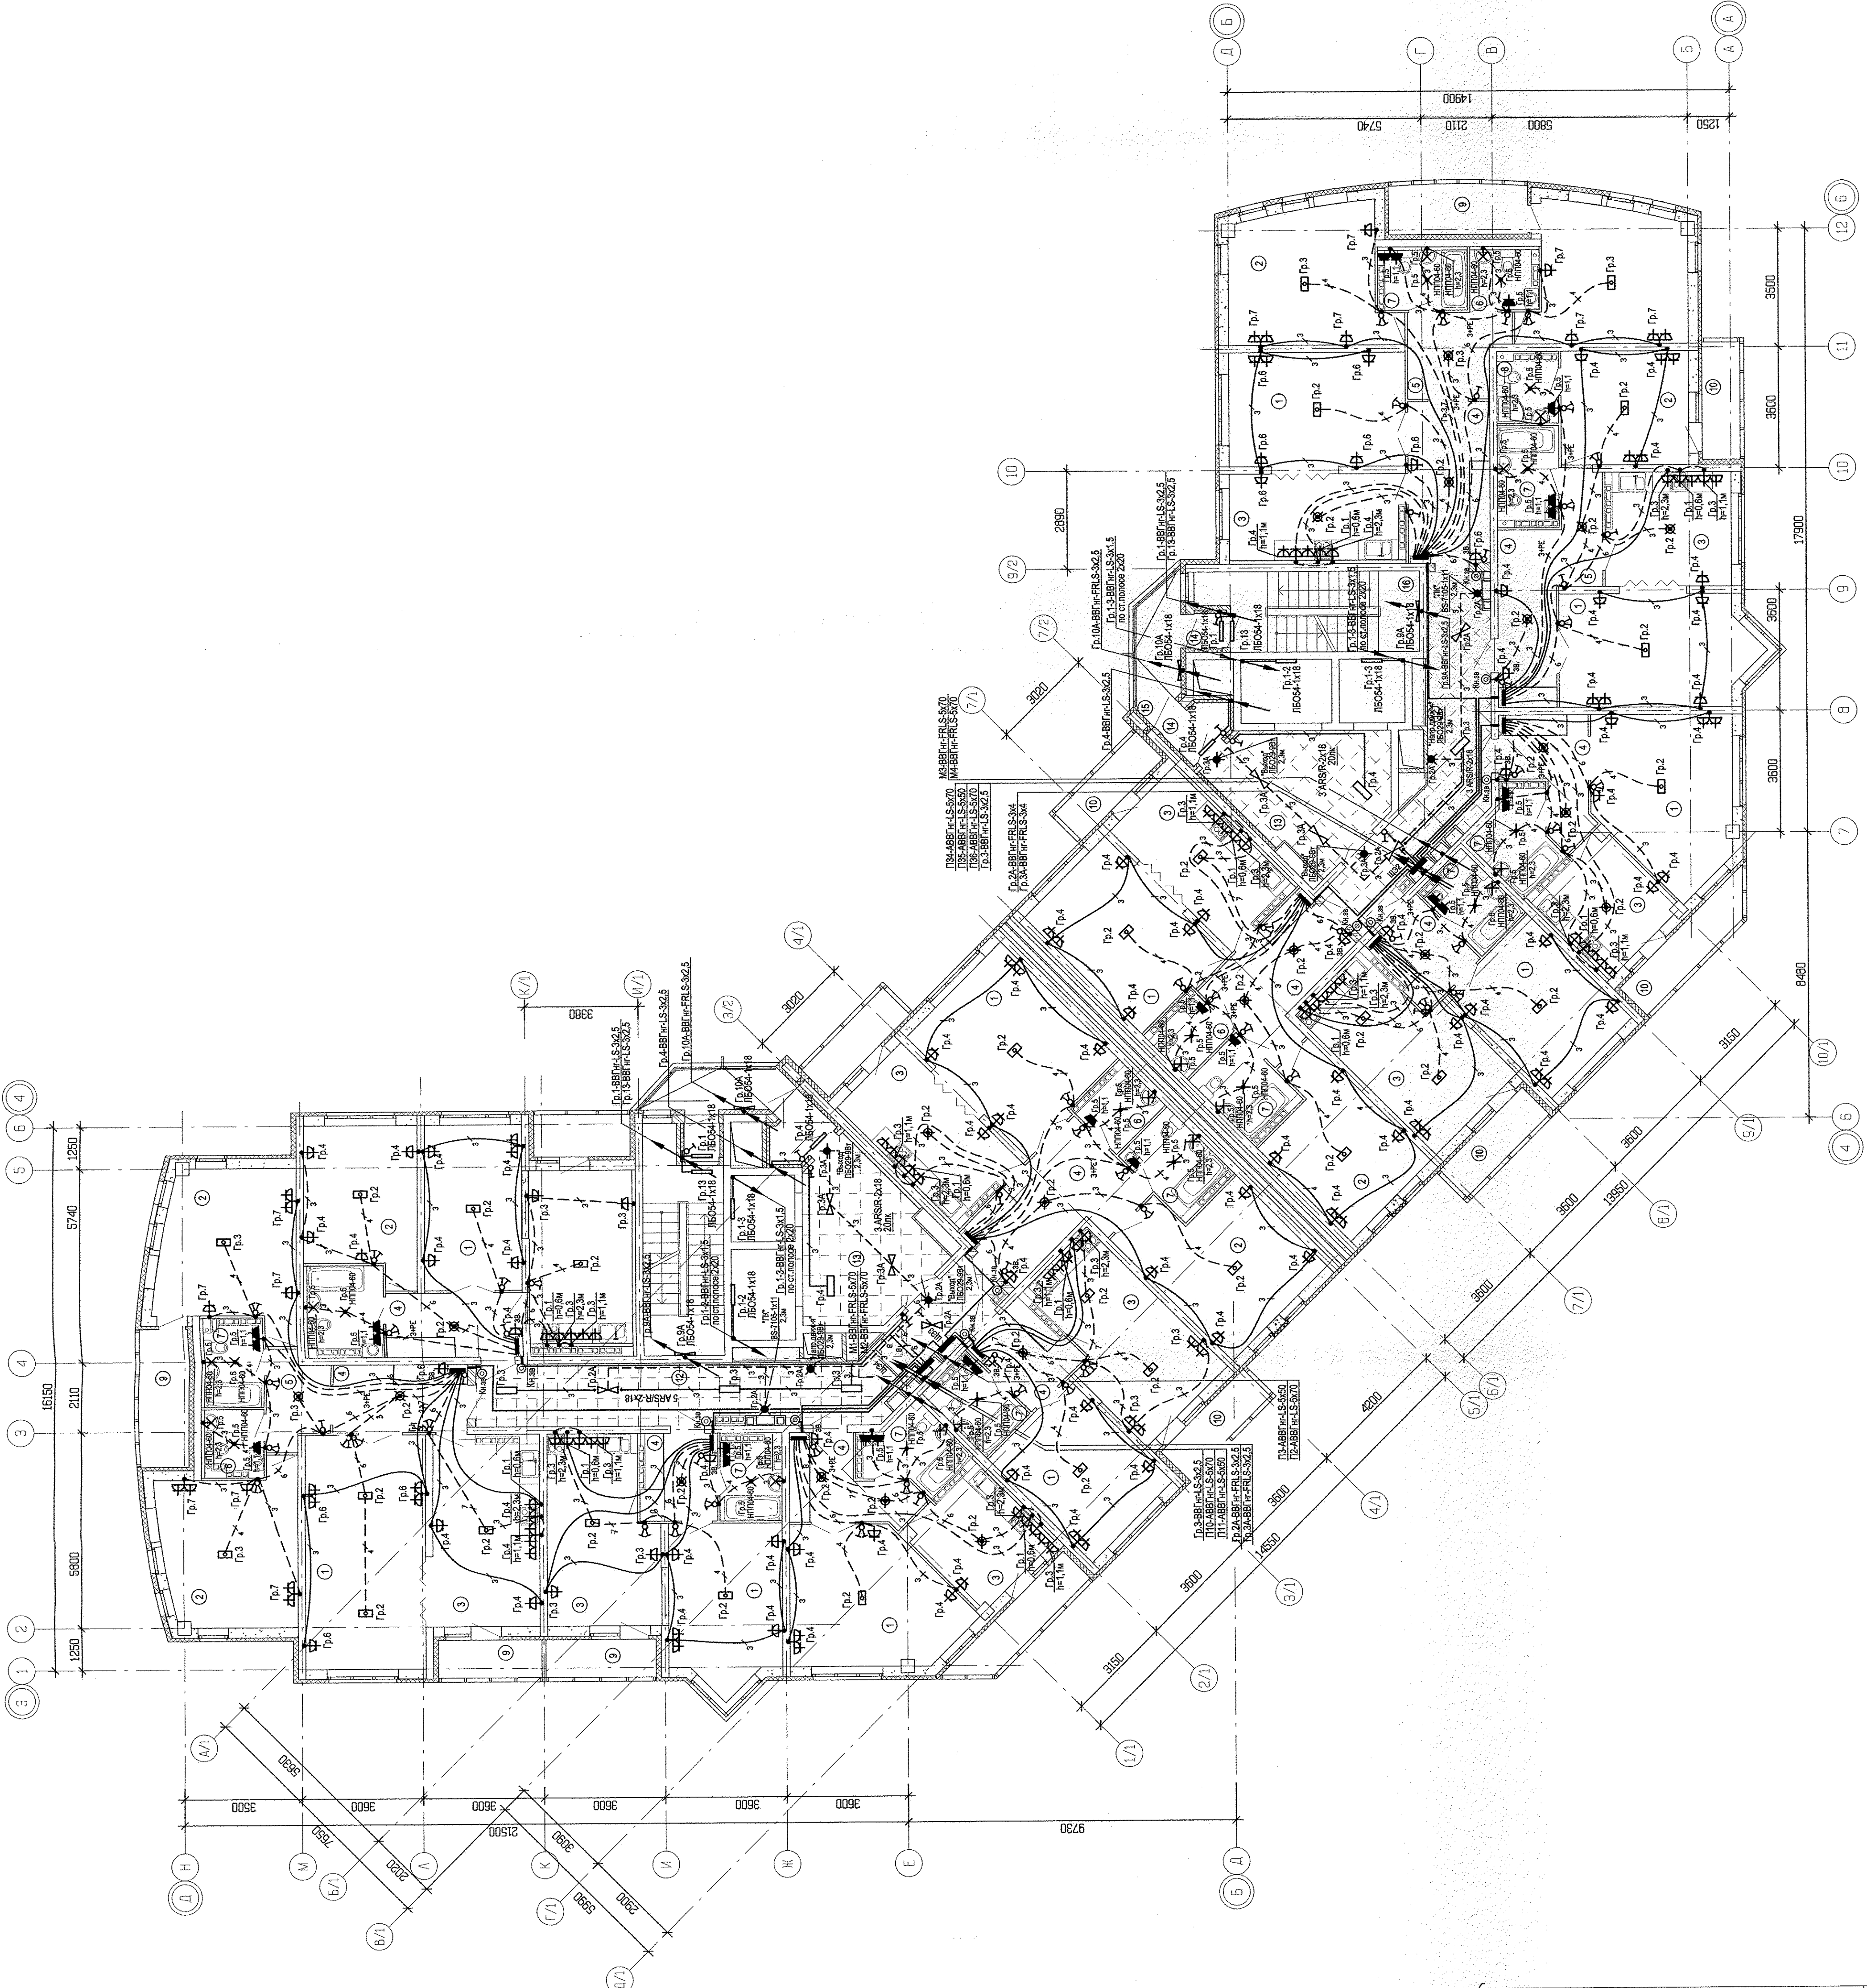

АПУ 020-01-ЭП		Монтажные работы по устройству электропроводки в квартирах и подвальных помещениях в границах ул. Вагнеров Коммунального назначения в Барнаулском районе г. Барнаула		СТАДИЯ		Лист		Листов	
		ИЗМ. КОЛ-ВО ЛИСТ. ДОК. ПОДПИСЬ		ДАТА		р		31	
ГАП		Гаршин		02.14		19-этажный жилой дом			
Проектировщик		Батина		02.14		План 9-10 этажа			
Разработчик		Каржасов		02.14		Расположение электрических сетей			
						КОМАНДА		Формат А1	