


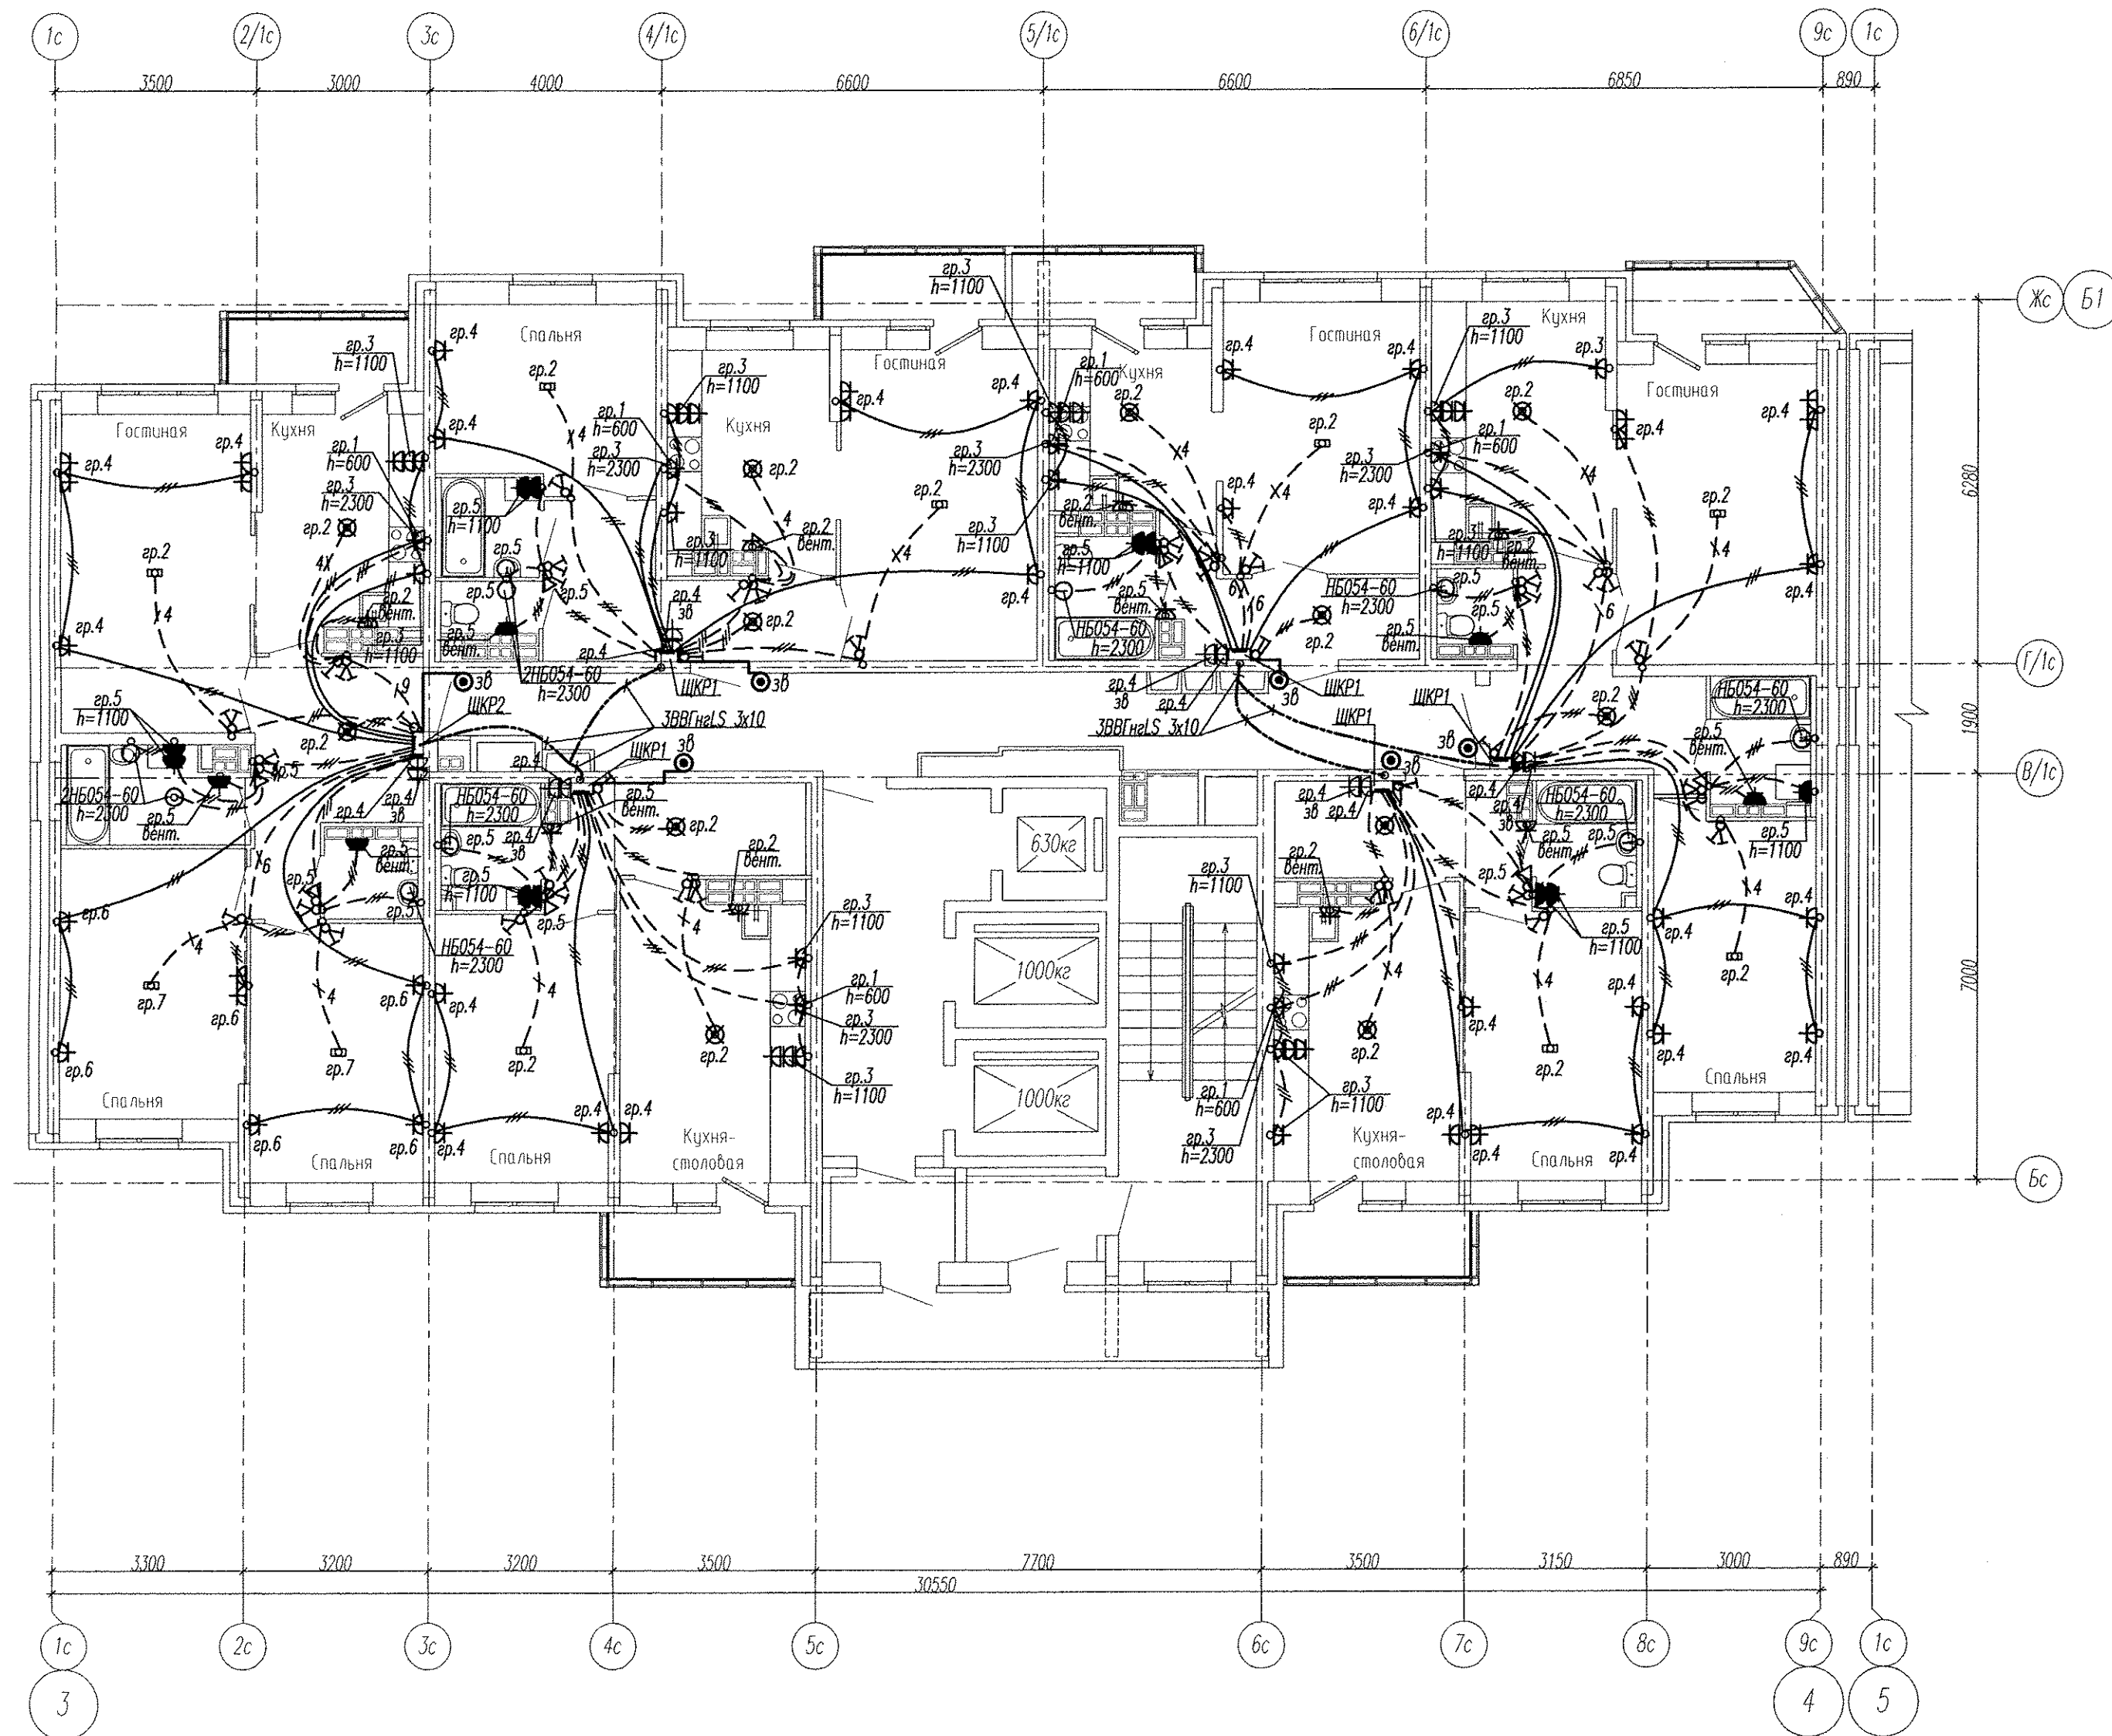

Примечание

Эл.питание квартир предусматривать от щита этажного до квартирного открыто за подвесным потолком. Питание квартир предусмотрено однофазное кабелем ВВГнгLS 3x10.

Сети проложить проводом ПВ в винилпластовых трубах в монолитных конструкциях перекрытий пола и потолка, а также кабелем ВВГнгLS по перегородкам в штробах под слоем штукатурки.

В квартирах высота установки от уровня чистого пола

выключатели (1100 мм);

штепсельные розетки кухни и санузлов – 1100 мм;

штепсельные розетки комнат – 300 мм;

настенный патрон (Δ) – 2300 мм;

В квартирах максимально размещать электроустановочные приборы на прикладках квартирных щитков (розетка, выключатель, розетка для звонка).

выключатель – 800 мм;

штепсельная розетка для звонка на высоте 200 мм от потолка;

штепсельная розетка коридора – 300 мм от чистого пола.

Инв. N подл. Подпись и дата Взам. инв. N

АПУ2-141-01-02-ЭЛ					
1	1	-	274-15	04.15	Жилые дома со встроенным дошкольным образовательным учреждением, подземной автостоянкой в границах улиц Аптекарская - Ферганская - Агрономическая в Чкаловском районе г.Екатеринбурга.
Изм.	Кол.уч.	Лист	№ док.	Подпись	Дата
Жилой дом №1 в осях 3-4. 2 очередь				Стадия	Лист
				P	18
Гл. спец	Гонтаренко	12.14	План 21,22 этажа. Расположение сетей электрооборудования квартир.		
Провер.	Завялова	12.14			
Разраб.	Губашова	12.14			
Копировал				Формат А2	

ЗАО "Корпорация "Атомстройкомплекс"