



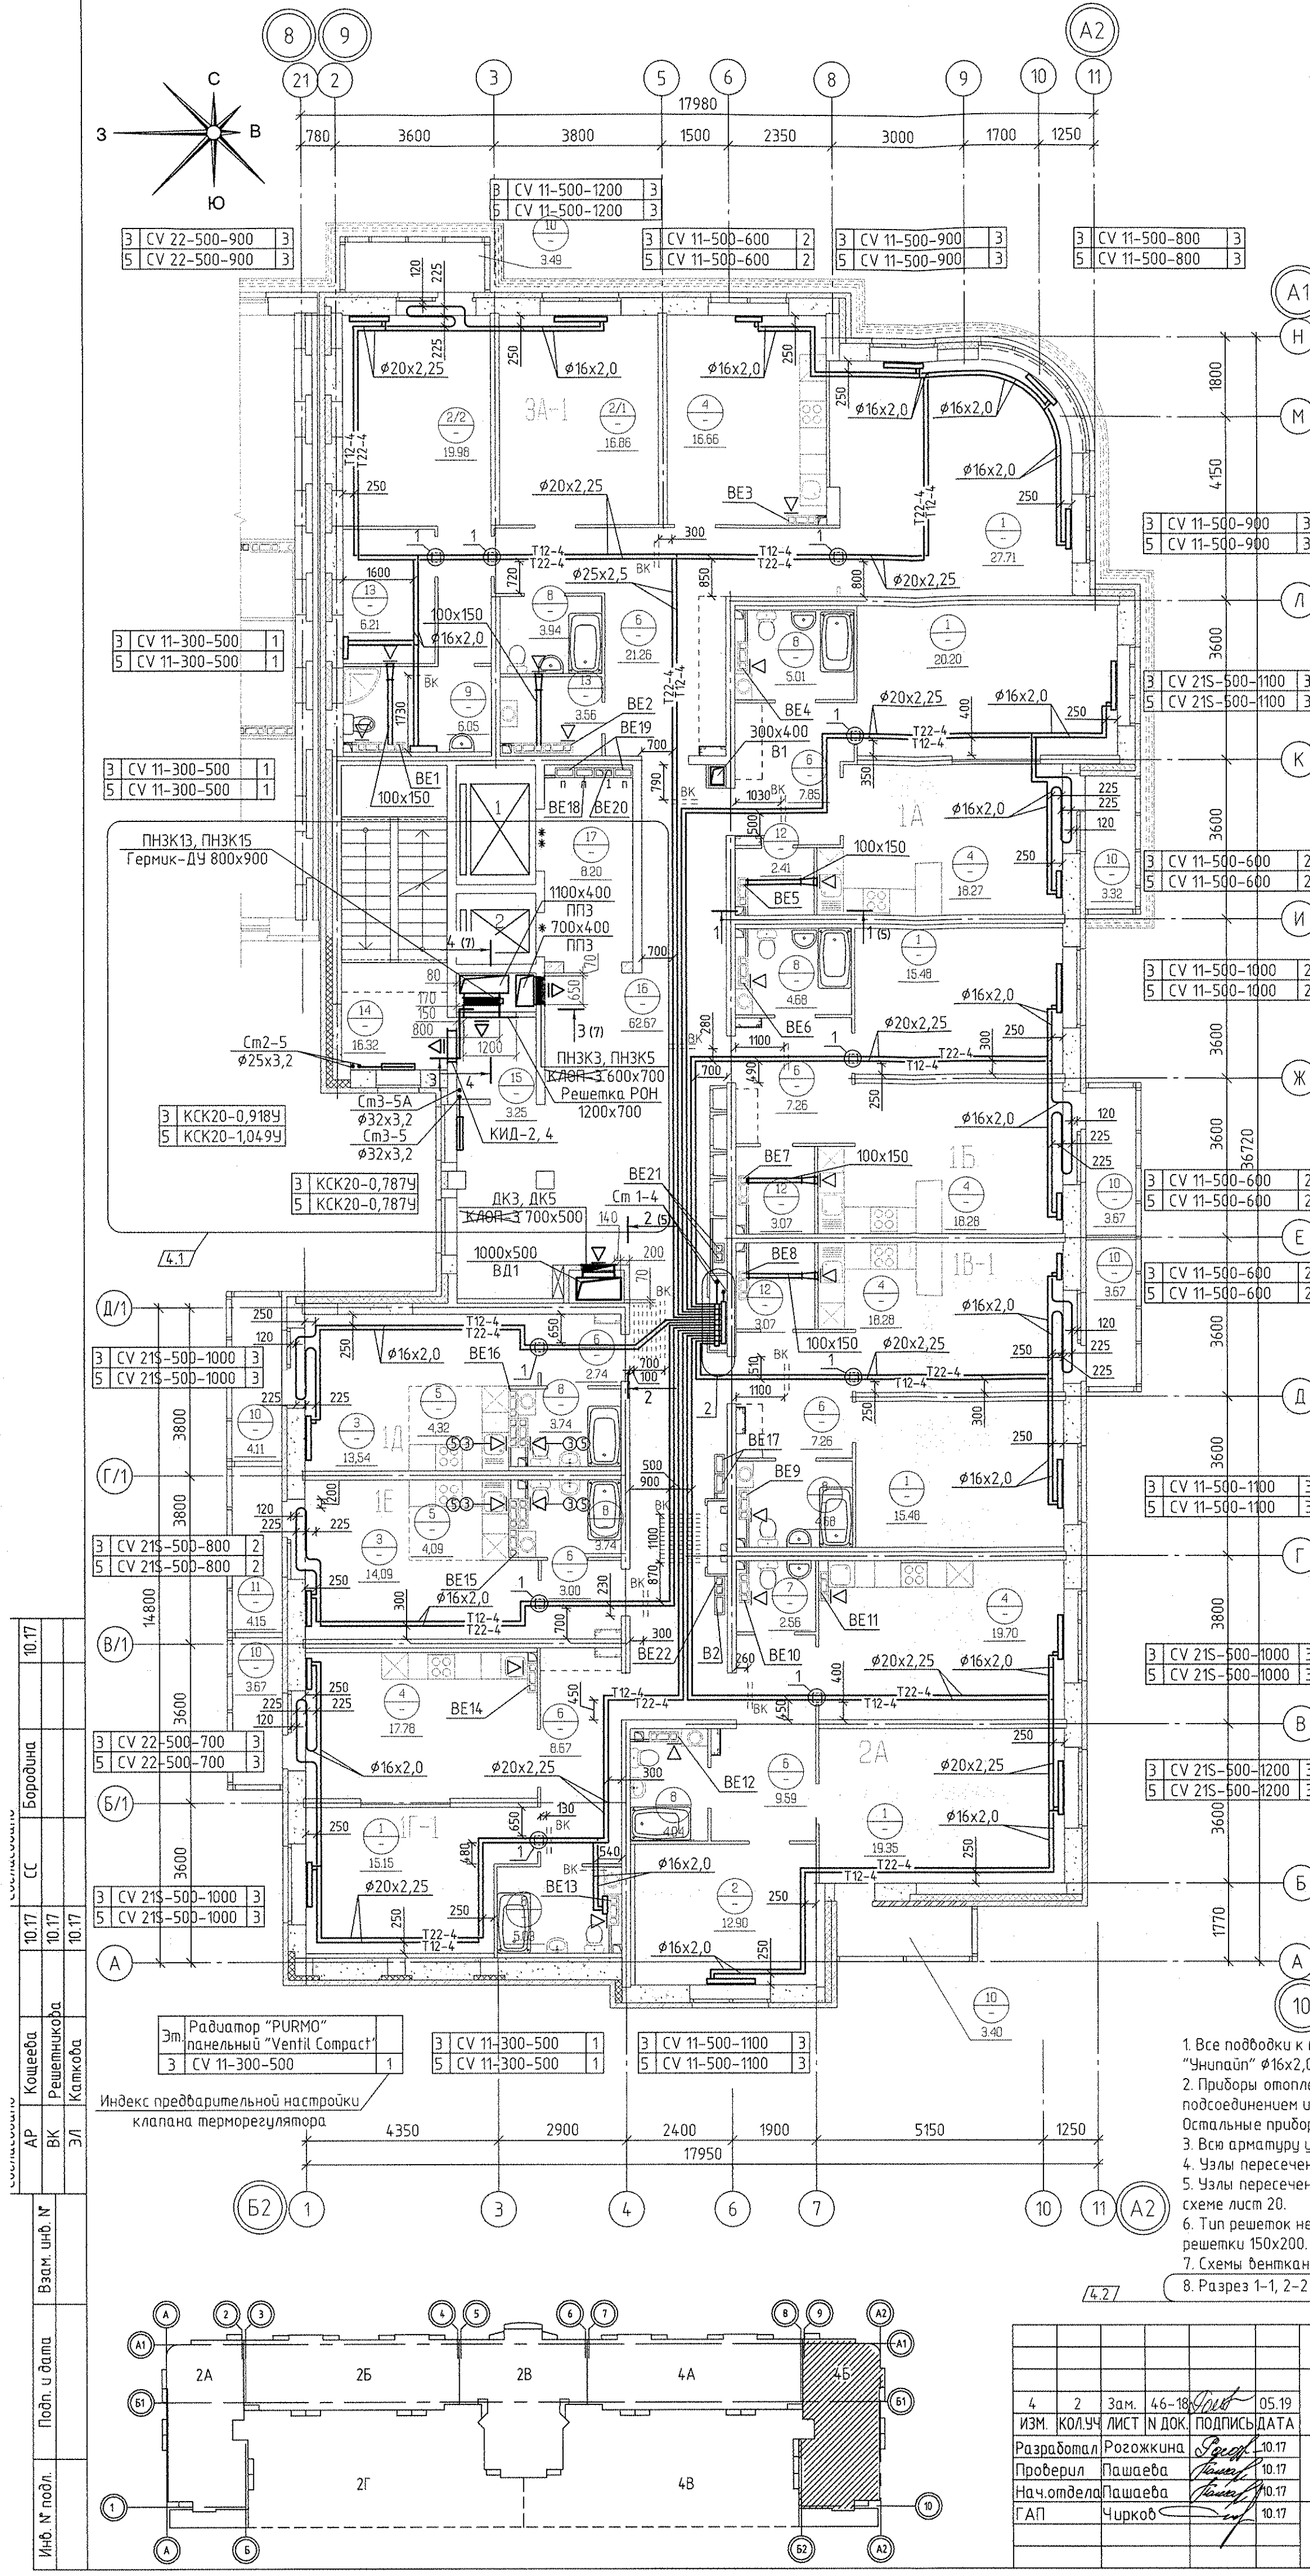

Экспликация помещений			
Номер помещения	Наименование	Площадь на этаж, м2	Кат. помещения
Помещения квартир			
1	Гостиная	113,37	
2 (2/1,2/2)	Спальня (Спальня 1; Спальня 2)	49,74	
3	Жилая комната (без учета площади кухни-ниши)	27,63	
4	Кухня	108,97	
5	Кухня-ниша	8,41	
6	Коридор	67,63	
7	Санузел	2,56	
8	Ванная	34,86	
9	Душевая	6,05	
10	Балкон	25,33	
11	Лоджия	4,15	
12	Встроенный шкаф	8,55	
13	Хозкомната	9,77	
Итого по жилой части:		467,02	

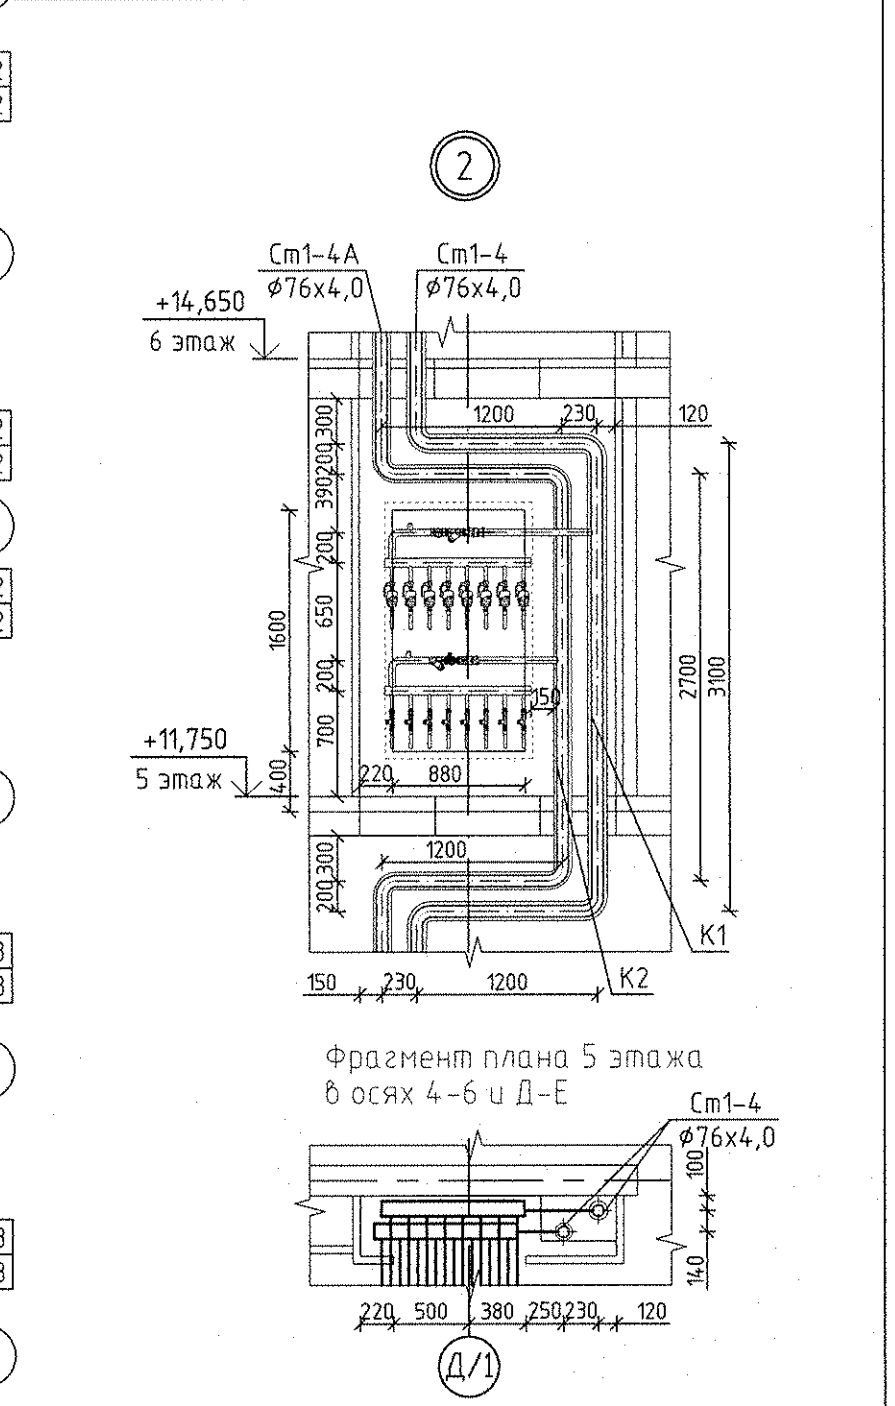

- Условные обозначения
- ⬅-⊙ - вытяжной осевой вентилятор "ВЕНТС" на 3 этаже
 - ⬅-⊙ - вытяжной осевой вентилятор "ВЕНТС" на 5 этаже
 - ⬅-⊠ - решетка регулируемая вентиляционная на 3,5 этаже

Примечание:

- Все подводы к приборам отопления "Риго" выполнить трубой металлопластиковой "Унипласт" $\phi 16 \times 2,0$ мм.
- Приборы отопления, установленные у вентблока выполнять с нижним прямым подсоединением из пола.
- Остальные приборы отопления выполнять с нижним угловым подсоединением.
- Всю арматуру установленную в системах отопления см. на схемах листы 13-16.
- Узлы пересечения трубопроводов отопления и водоснабжения см. на схеме лист 19.
- Узлы пересечения трубопроводов отопления при поворотах и ответвлениях см. на схеме лист 20.
- Тип решеток не указанных на плане принять регулируемые вентиляционные решетки 150x200.
- Схемы вентканалов ВЕ-1... ВЕ-22 см. АПУ.030-04Б-АР листы 28-30.
- Разрез 1-1, 2-2 см. лист 5, разрез 3-3, 4-4 см. лист 7, узел 1 - см. лист 3.

АПУ.030-04Б-ОВ			
4	2	Зам.	46-18
ИЗМ.	КОЛУЧ	ЛИСТ	Н ДОК. ПОДПИСЬ ДАТА
Разработал	Рогожкина	10.17	
Проверил	Пашаева	10.17	
Нач.отдела	Пашаева	10.17	
ГАП	Чирков	10.17	
Жилой комплекс со встроенно-пристроенными объектами общественного назначения, подземной, наземной автостоянками и трансформаторными подстанциями в квартале улиц Ирбитской-Раевского-Блажера-Данилы Зверева в Кировском районе г. Екатеринбург			
VII этап строительства.		СТАДИЯ	ЛИСТ
11 - 12-этажная блок-секция		Р	6
План 3,5 этажа		АО КОРПОРАЦИЯ АТОМСТРОЙКОМПЛЕКС	