
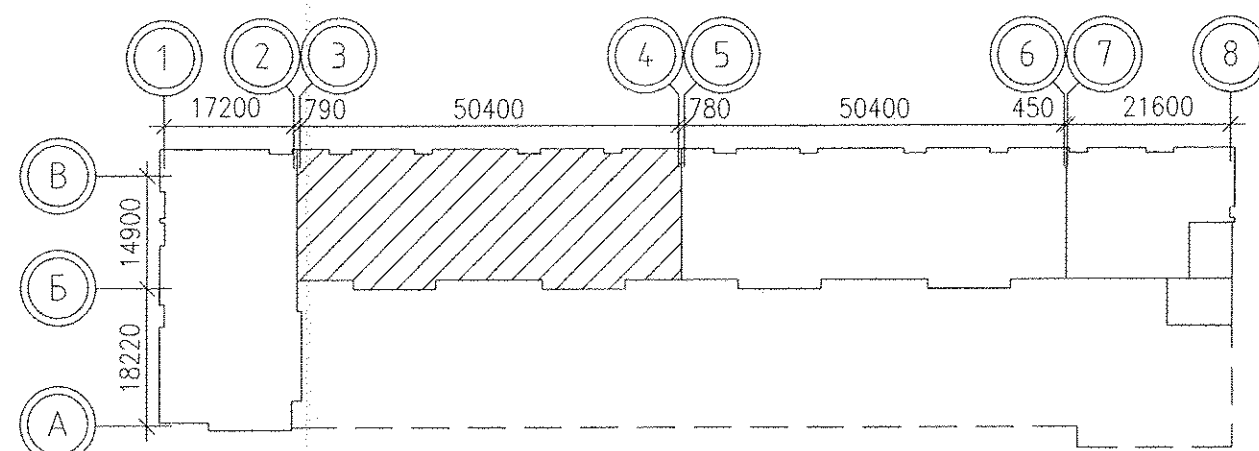


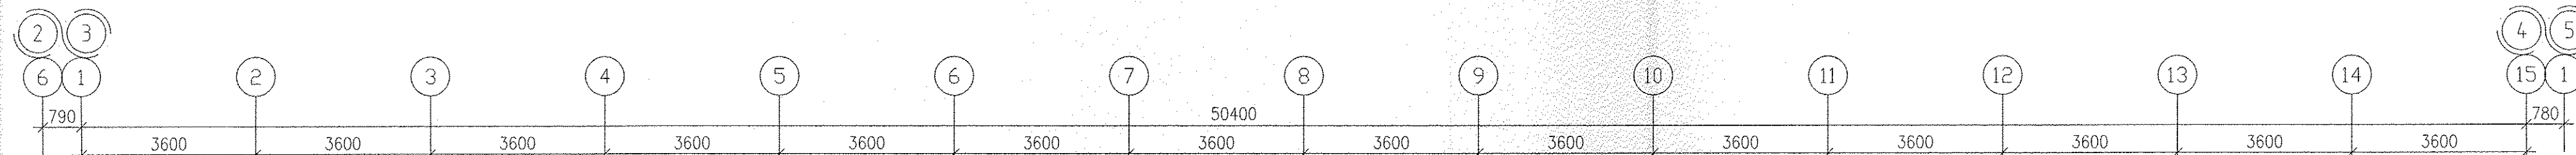

						АПУ.023-015-ОВ		
						Жилой дом со встроенно-пристроенными помещениями общественного назначения, подомно-наземным паркингом по ул. Индустрии, 104 в Суджанском районе г. Екаторинбулга		
Изм.	Кол.уч.	Лист	№док.	Подпись	Дата	Стадия	З	Листов
						Р	3	
ГАП		Гаранин			12.14			
Гл.Спец.		Гущин			12.14			
Проверил		Голицын			12.14			
Разработал		Пуш			12.14			
План 1 этажа						ЗАО КОРПОРАЦИЯ АТОМСТРОЙКОМПЛЕКС		

Итв.№ подл.	Подпись и дата	Взам. инв.№