
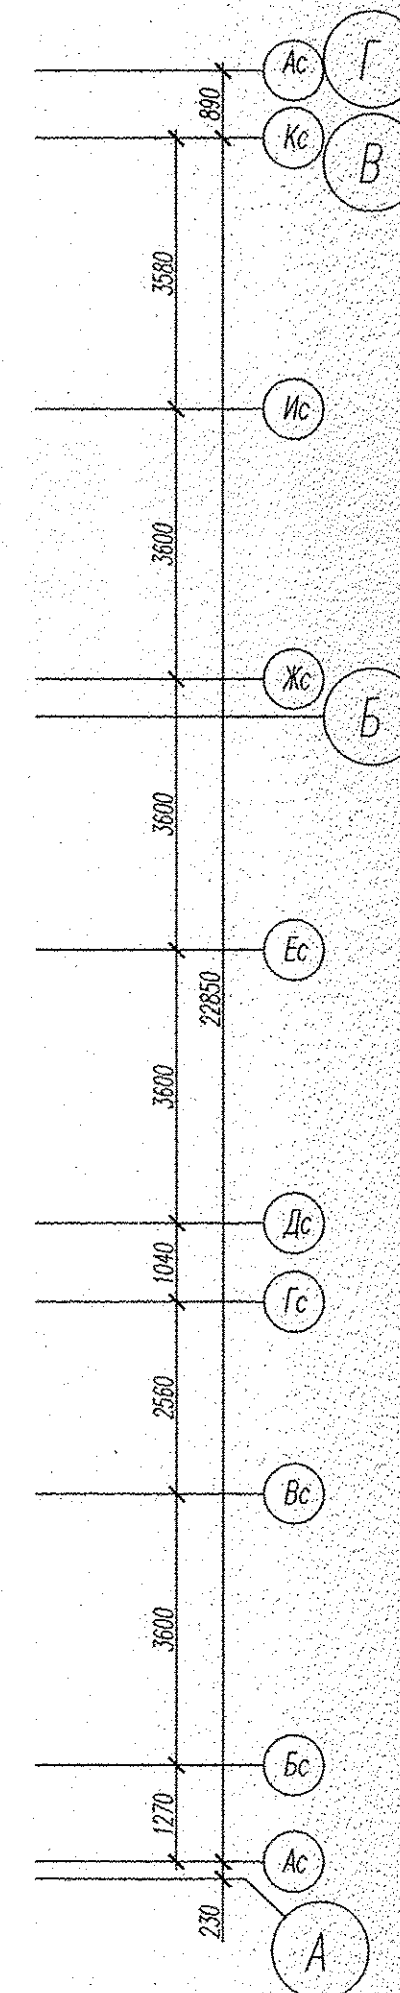
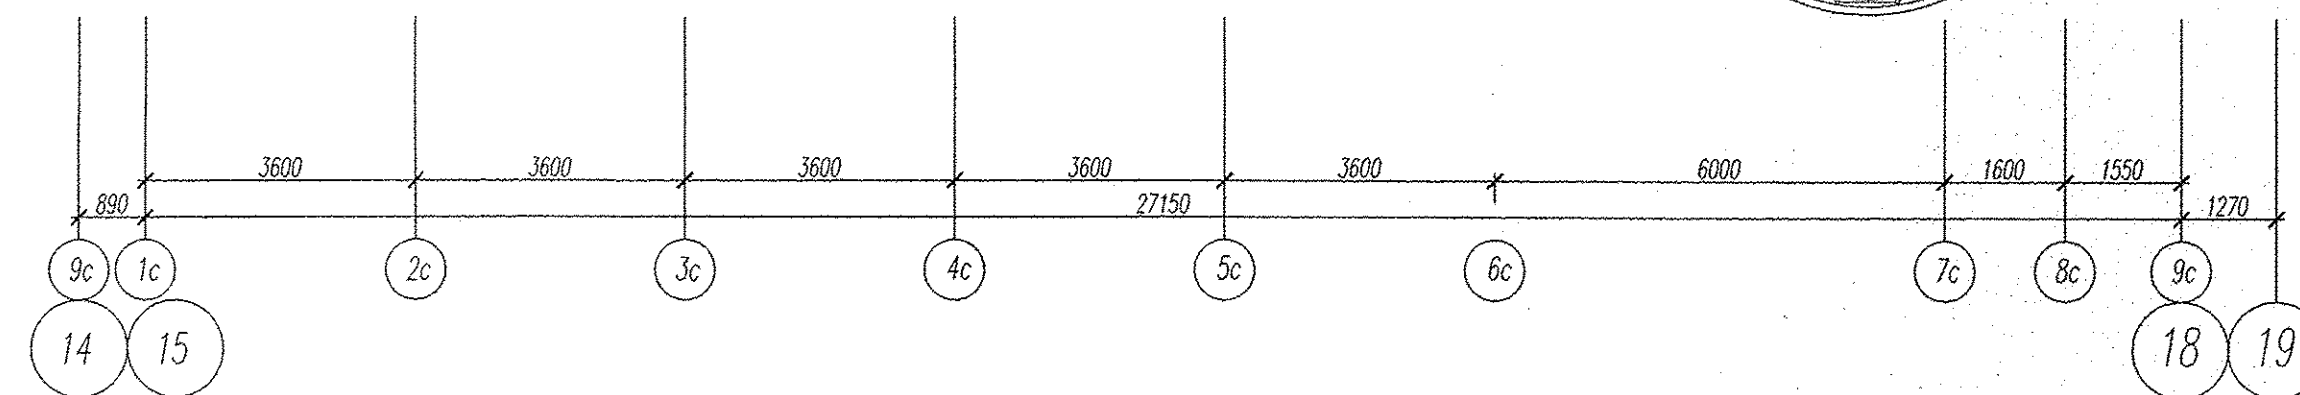


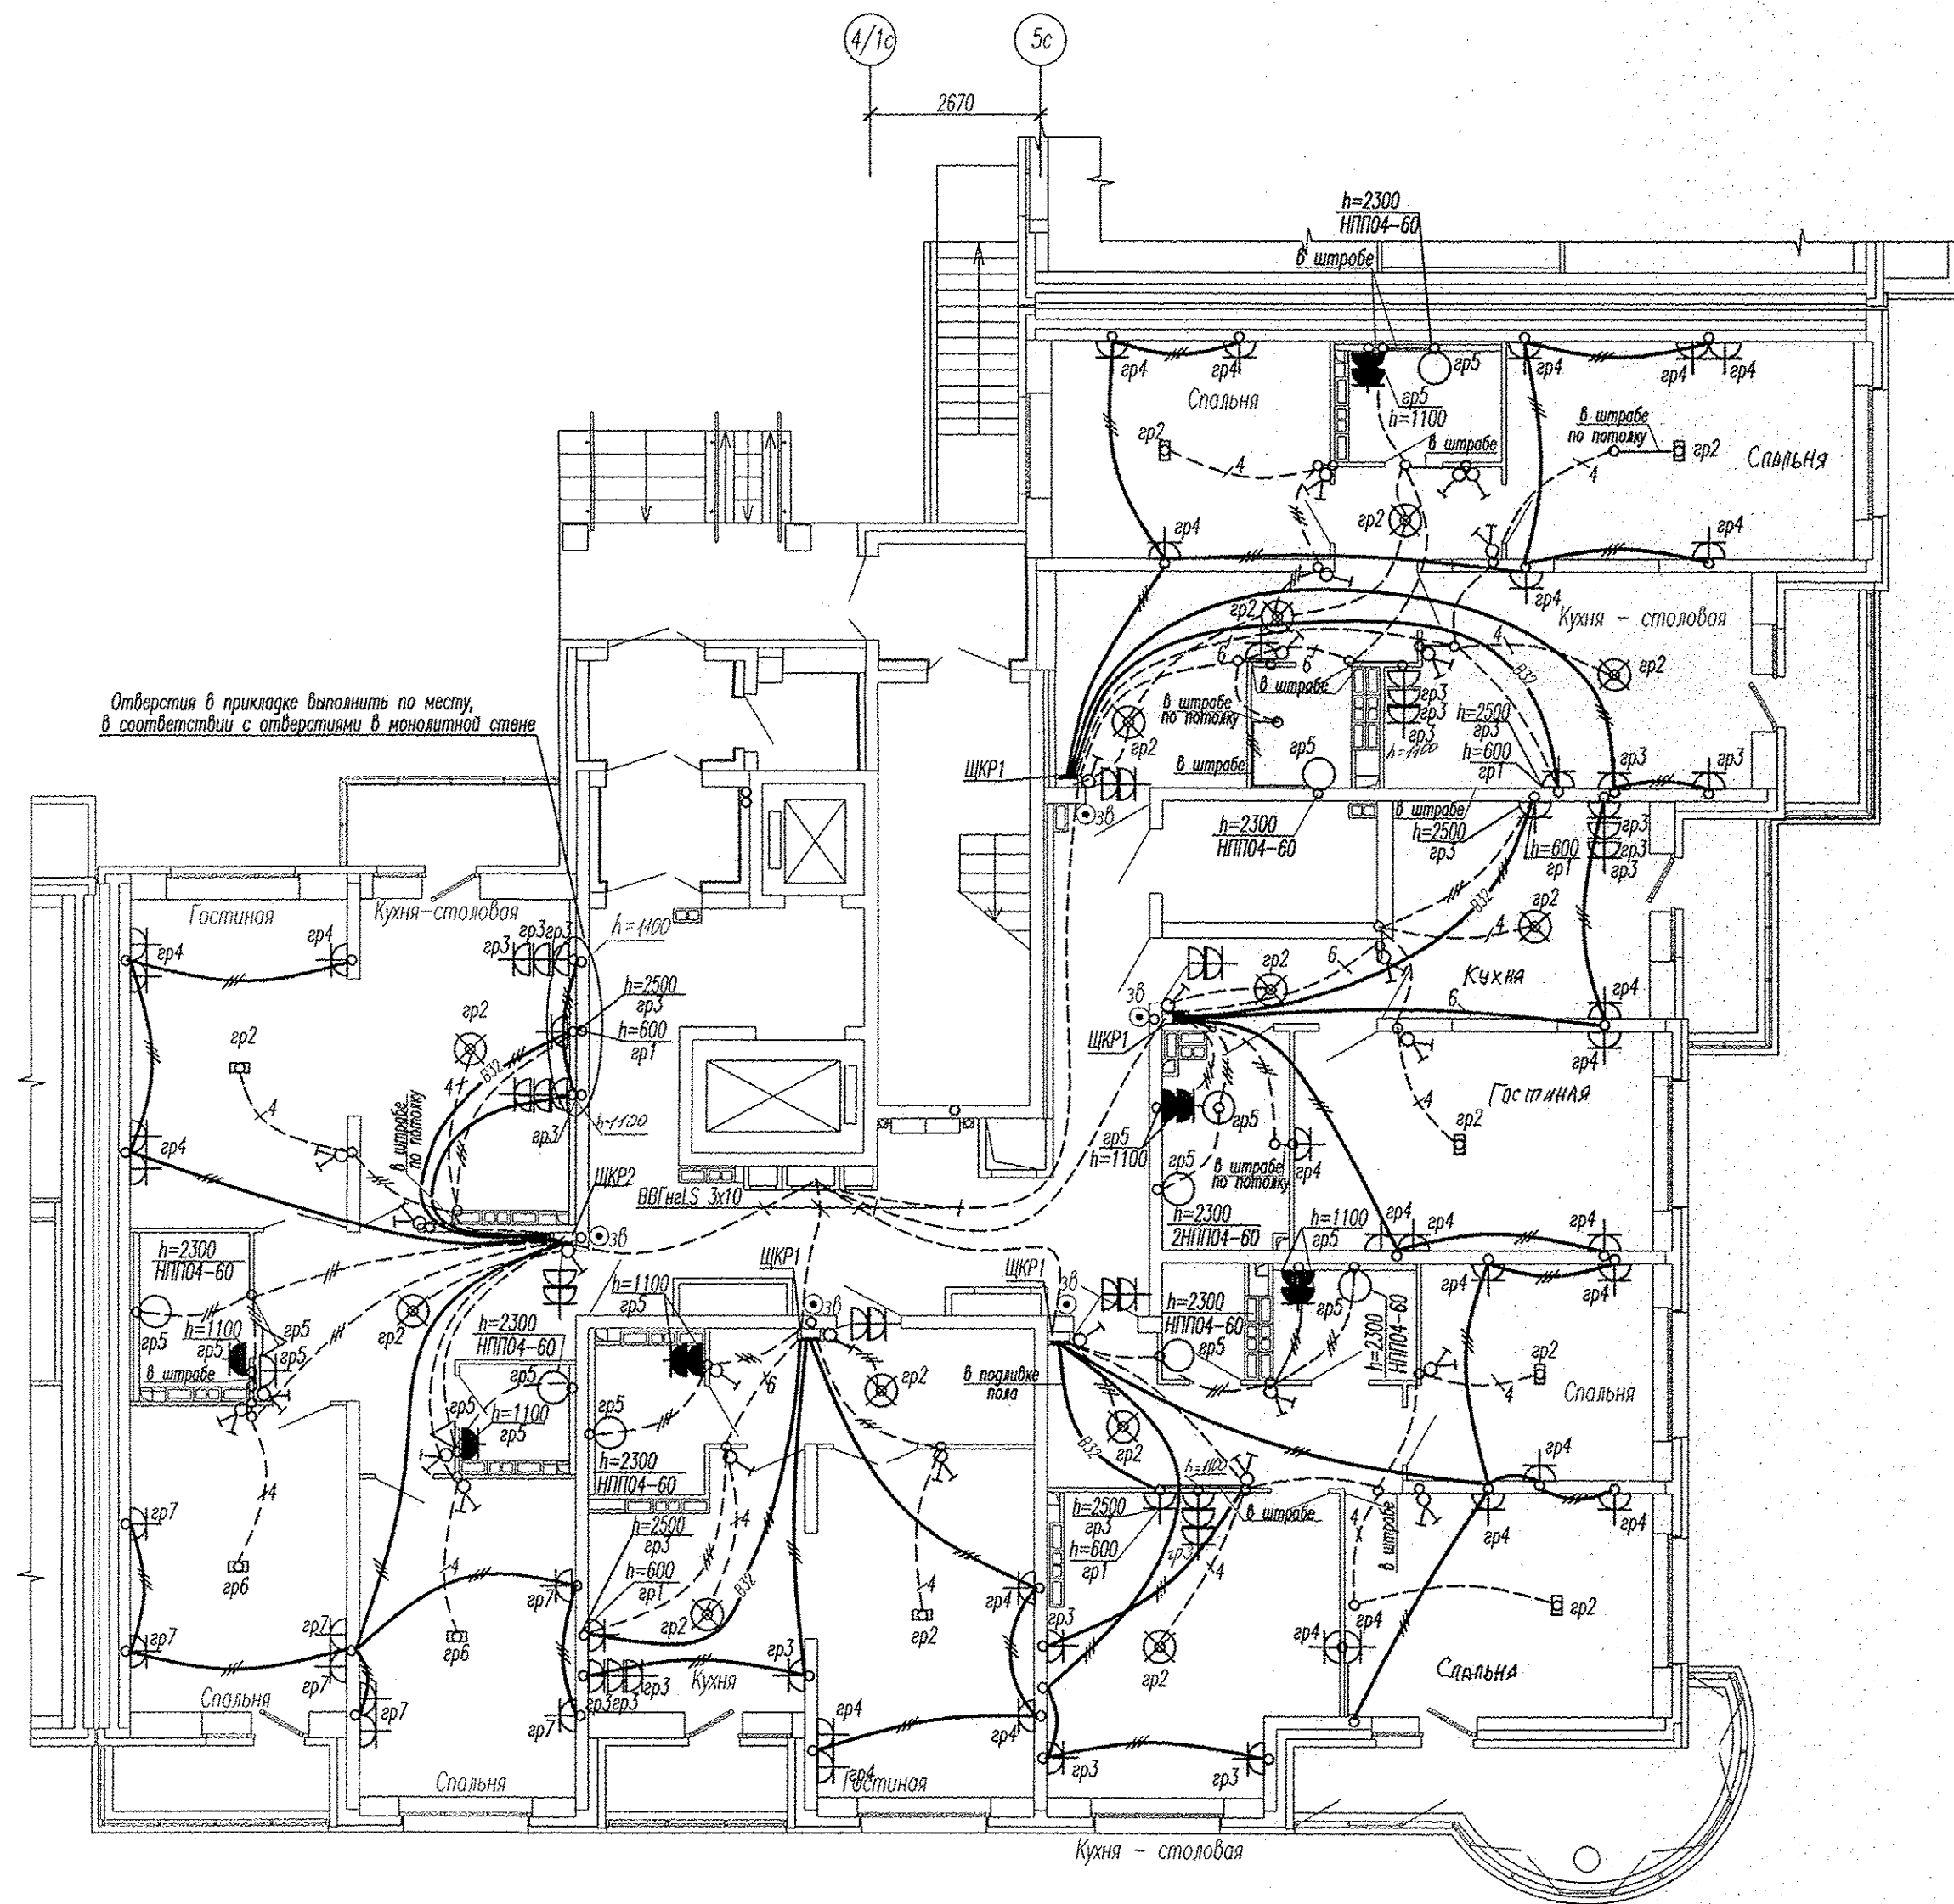

- Разводка сети в штрабе
- - - - - Разводка труб в монолите потолка
- Разводка труб в монолите пола

Примечания:

1. Высота установки розеток не отмеченная на планах $H=300\text{мм}$, высота установки выключателей $H=900\text{мм}$.
2. В санузлах и ванных комнатах установить светильники НПП04-60, на высоте $H=2400\text{мм}$, со степенью защиты не менее IP44.
3. Коробку с шиной заземления (ДШУП), установить на высоте 200мм от пола.

Инв. N подл. Подпись и дата Взам. инв. N

АПУ2-129-04Б-ЭЛ					
Жилые дома со встроенными детскими дошкольными учреждениями и встроенными нежилыми помещениями, с подземной автостоянкой по ул. Академика Воиновского-ул. 1А (название условное) Краснолесья-Анатолия Мехренцева в Ленинском районе г. Екатеринбурга, участок 1					
Кол.уч.	Лист	№ док.	Подпись	Дата	
Жилой дом №4 секция 4Б				Стадия	Лист
				P	9
Гл. спец	Гонтаренко			12.13	План 1 этажа. Расположение сетей электрооборудования квартир.
Провер.	Завьялова			12.13	
Разраб.	Александрова			12.13	
Копировал					Формат А2

Формат А2