



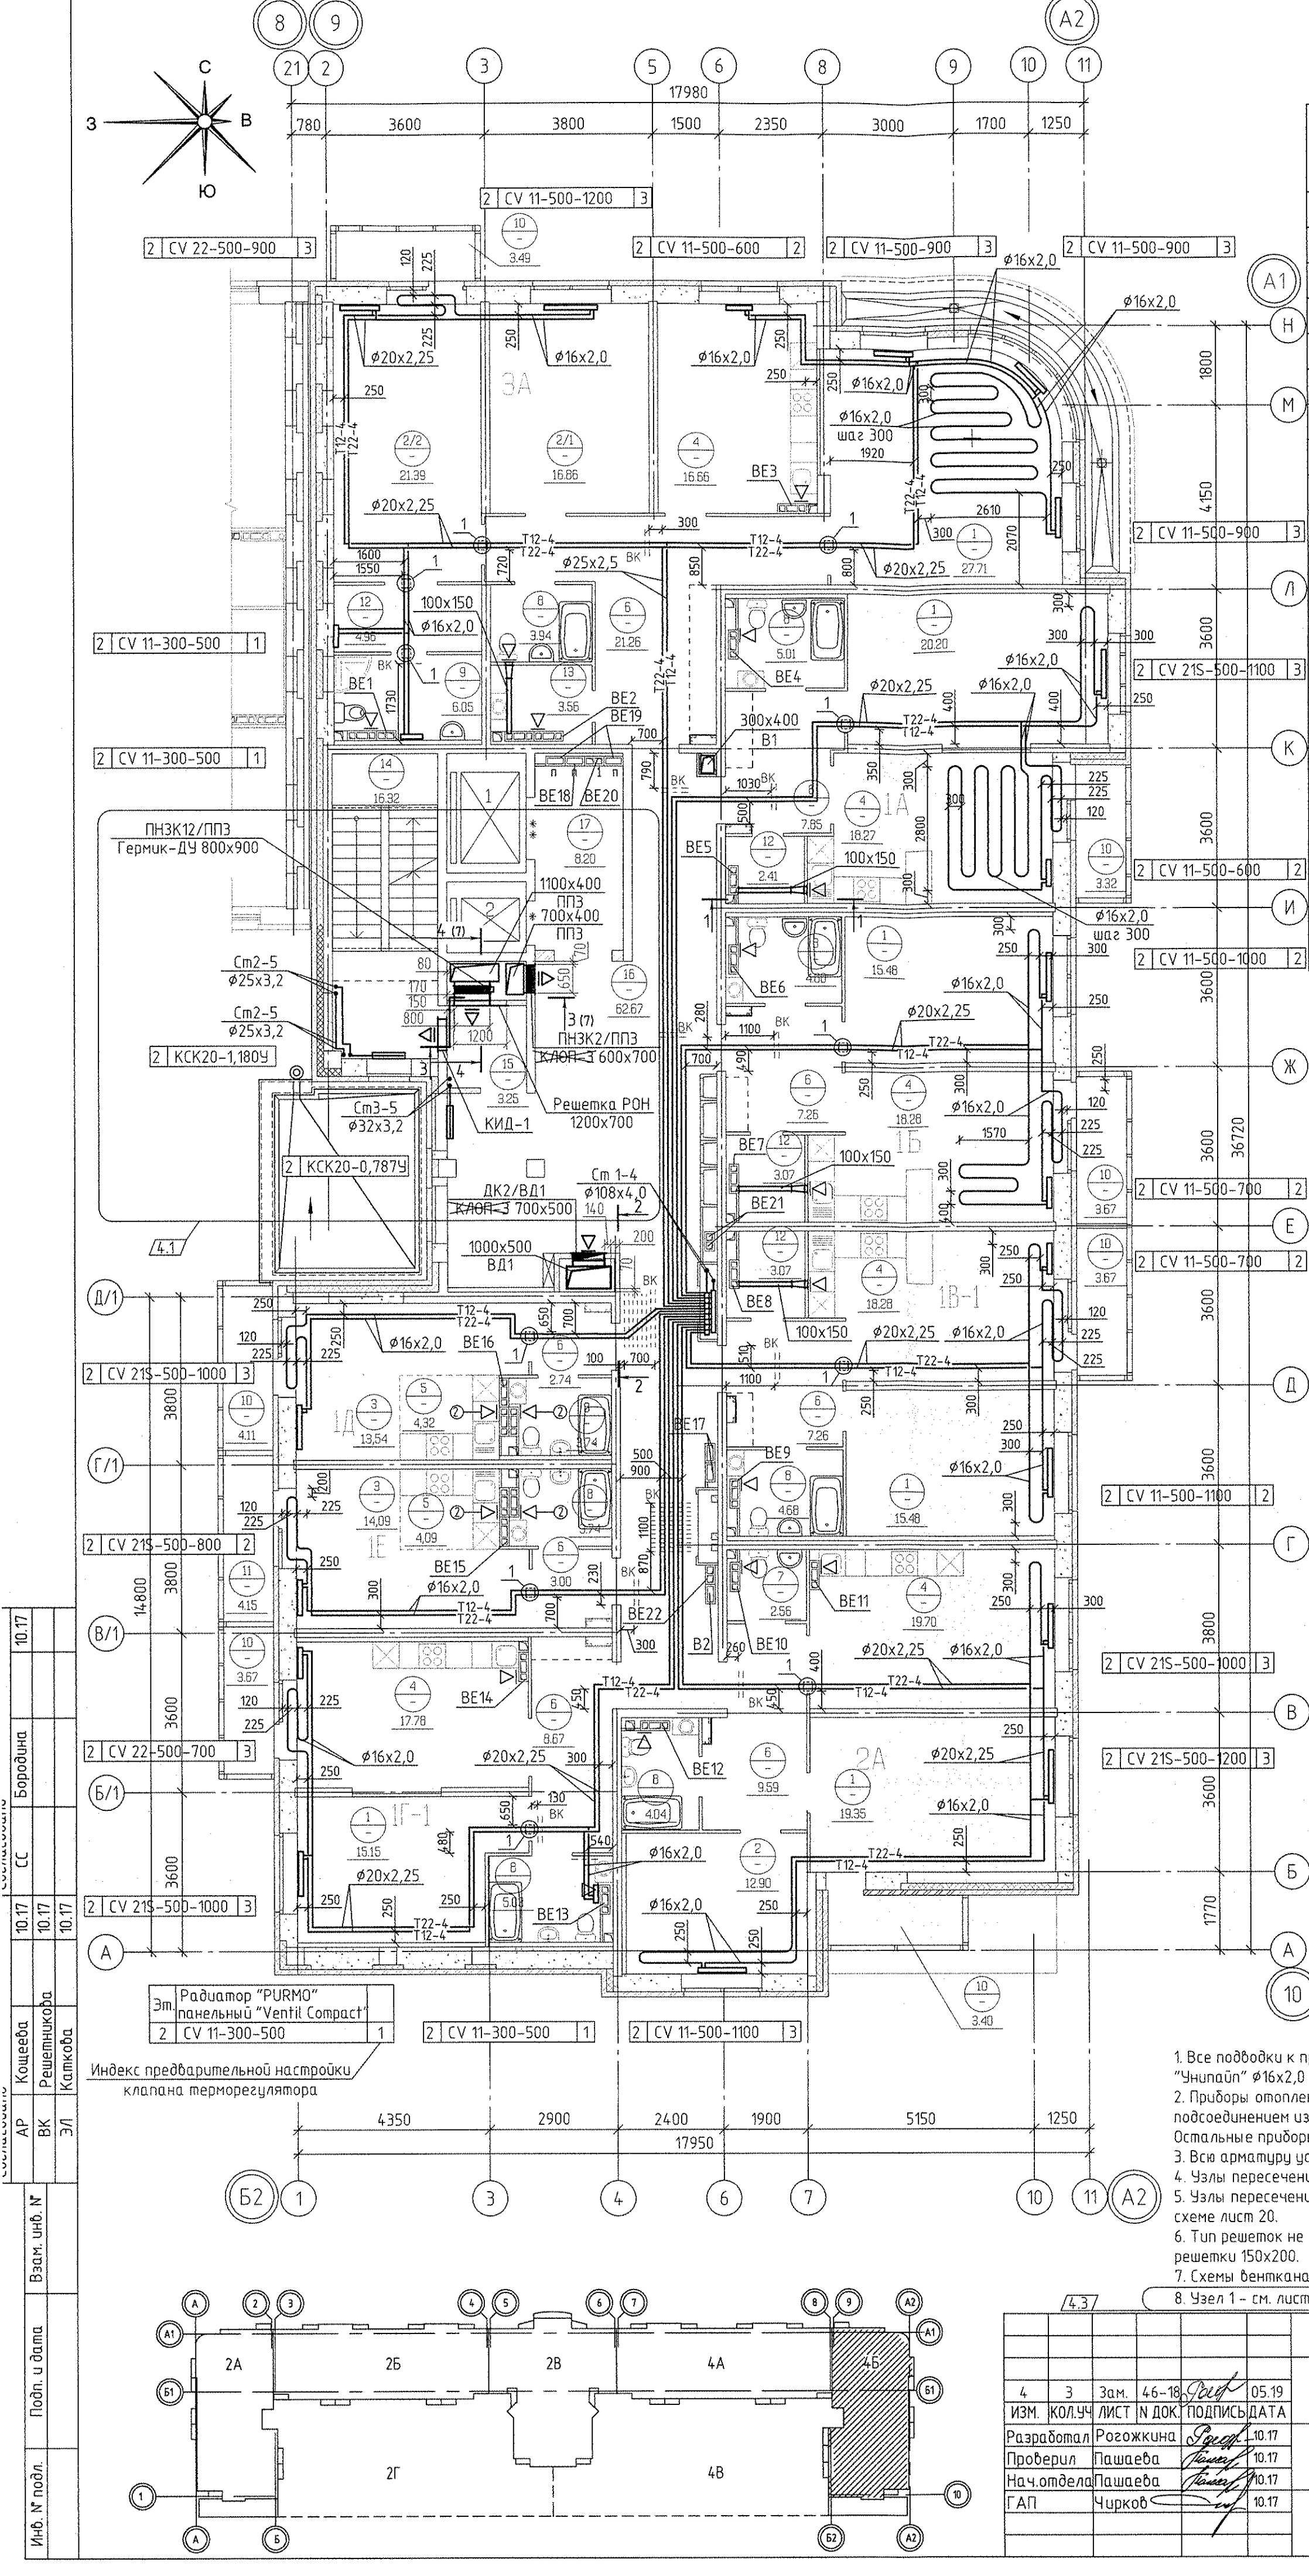

Экспликация помещений			
Номер помещения	Наименование	Площадь на этаж, м2	Кат. помещения
Помещения квартир			
1	Гостиная	113,37	
2 (2/1/2)	Спальня (Спальня 1; Спальня 2)	51,15	
3	Жилая комната (без учета площади кухни-ниши)	27,63	
4	Кухня	108,97	
5	Кухня-ниша	8,41	
6	Коридор	67,63	
7	Санузел	2,56	
8	Ванная	34,86	
9	Душевая	6,05	
10	Балкон	25,33	
11	Лоджия	4,15	
12	Встроенный шкаф	13,51	
13	Хозкомната	3,56	
Итого по жилой части:		467,18	
Общедомовые помещения			
14	Лестничная клетка	16,32	
15	Тамбур-шлюз	3,25	
16	Межквартирный этажный коридор	62,67	
17	Лифтовой холл	8,20	
Итого (общедомовые помещения):		90,44	

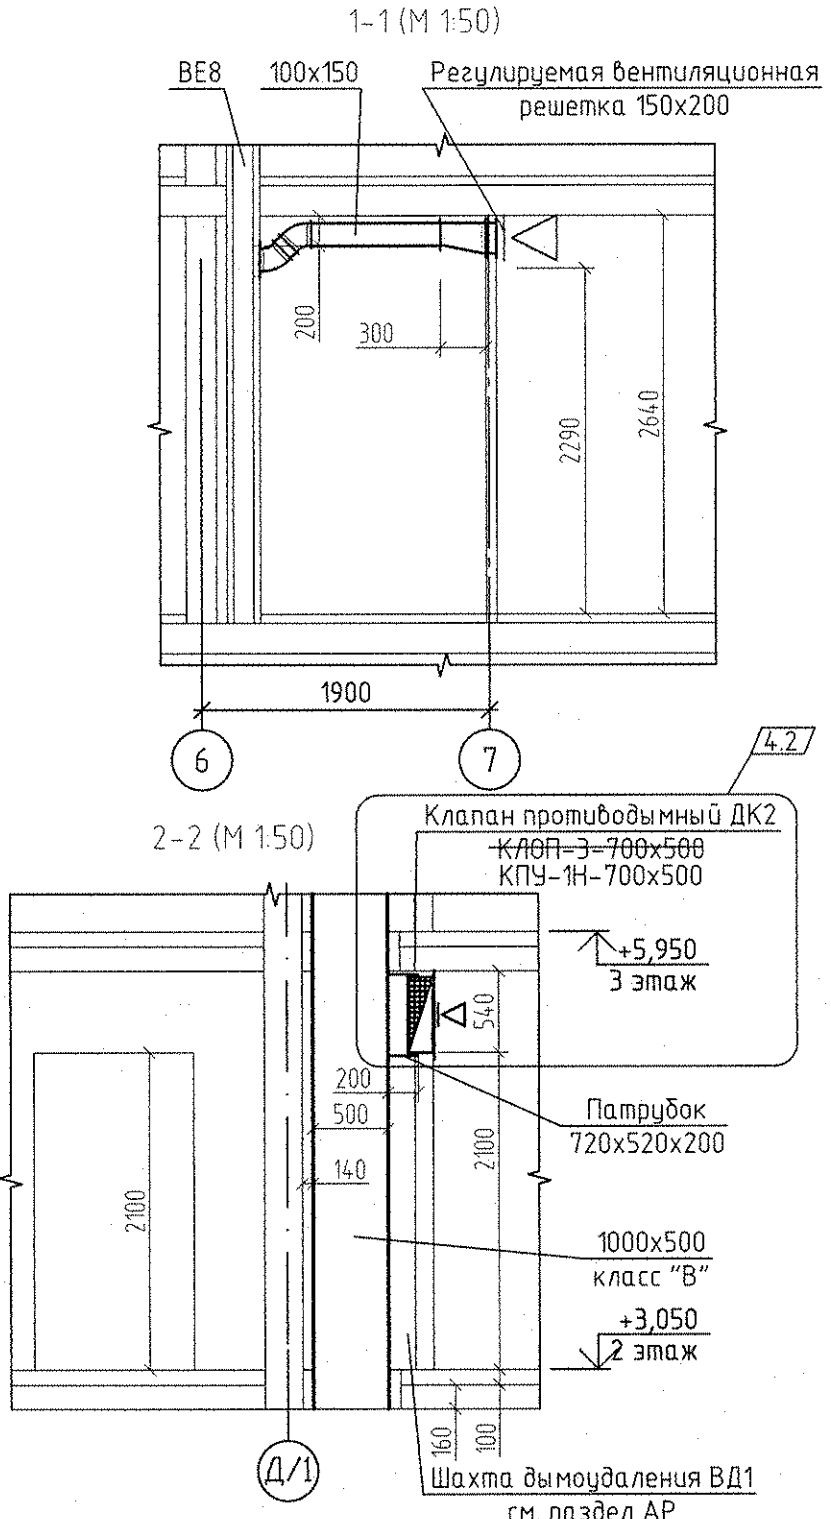

Условные обозначения

⬅ ② - бытовой осевой вентилятор "ВЕНТС" на 2 этаже

⬅ - решетка регулируемая вентиляционная

Примечание:

1. Все подводы к приборам отопления "Ригмо" выполнить трубой металлопластиковой "Унипайп" $\phi 16 \times 2,0$ мм.

2. Приборы отопления, установленные у вентблока выполнять с нижним прямым подсоединением из пола.

Остальные приборы отопления выполнять с нижним угловым подсоединением.

3. Вся арматура установленная в системах отопления см. на схемах листы 13-16.

4. Узлы пересечения трубопроводов отопления и водоснабжения см. на схеме лист 19.

5. Узлы пересечения трубопроводов отопления при поворотах и ответвлениях см. на схеме лист 20.

6. Тип решеток не указанных на плане принять регулируемые вентиляционные решетки 150x200.

7. Схемы вентканалов ВЕ-1... ВЕ-22 см. АПУ.030-045-АР листы 28-30.

8. Узел 1 - см. лист 3, разрез 3-3, 4-4 см. лист 7.

АПУ.030-045-ОВ			
4	3	Зам. 46-18	05.19
ИЗМ. КОЛ. ЛИСТ Н ДОК. ПОДПИСЬ ДАТА			
Разработал	Рогожкина	10.17	
Проверил	Пашаева	10.17	
Нач. отдела	Пашаева	10.17	
ГАП	Чирков	10.17	
Жилой комплекс со встроенно-пристроенными объектами общественного назначения, подземной, наземной автостоянками и трансформаторными подстанциями в квартале улиц Ирбитской-Радевского-Бляхера-Данилы Зверева в Кировском районе г. Екатеринбург			
VII этап строительства.		СТАДИЯ	ЛИСТ
11 - 12-этажная блок-секция		Р	5
План 2 этажа		АО КОРПОРАЦИЯ АТОМСТРОЙКОМПЛЕКС	