


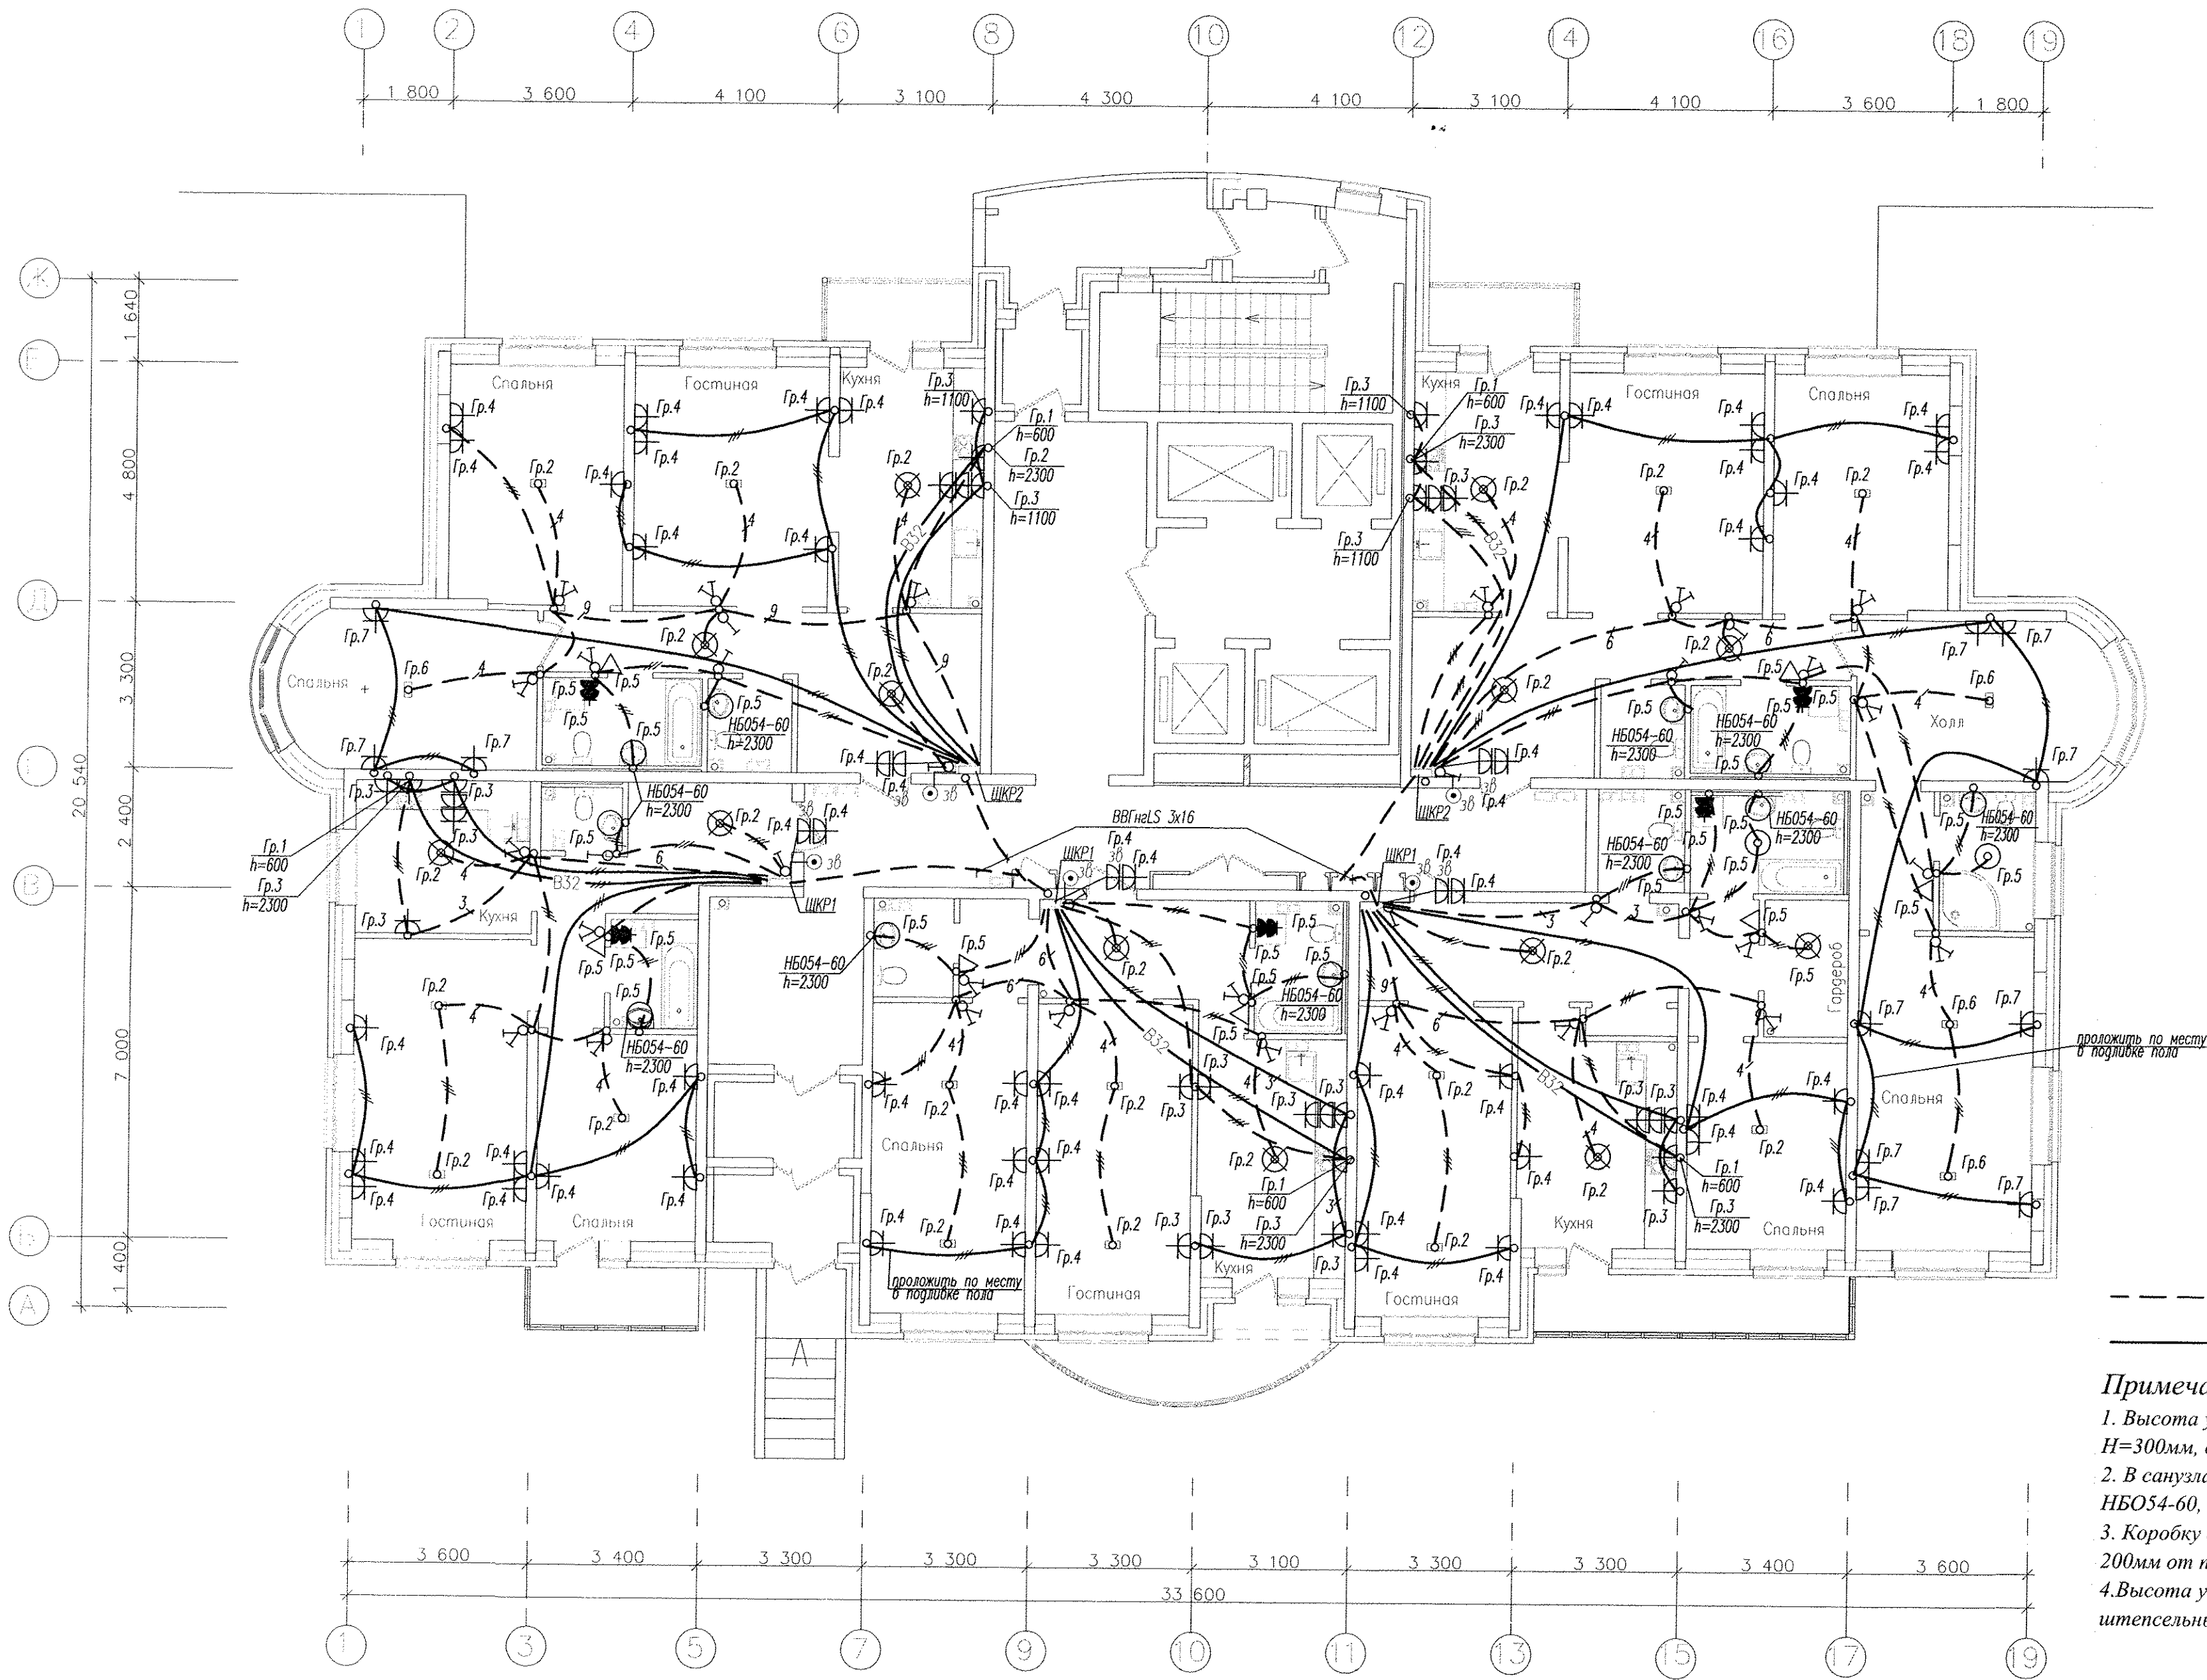

----- - Разводка труб в монолите потолка
----- - Разводка труб в монолите пола

- Примечания:**
1. Высота установки розеток не отмеченная на планах $H=300\text{мм}$, высота установки выключателей $H=900\text{мм}$.
 2. В санузлах и ванных комнатах установить светильники НБ054-60, на высоте $H=2400\text{мм}$, Пк.защиты, IP23.
 3. Коробку с шиной заземления (ДШУП), установить на высоте 200мм от пола.
 4. Высота установки настенных патронов $H=2300\text{мм}$, осветительных розеток в ванных комнатах $H=1100\text{мм}$.

Инв. N подл. Подпись и дата Взам. инв. N

						АПВ2-126.1-09-05-ЭЛ			
						Многоэтажные жилые дома с нежилыми помещениями, встроенным детским садом, подземной автостоянкой в границах 8 Марта-Авиационной-Союзной-Циолковского в Чкаловском районе г.Екатеринбурга. 2 очередь строительства.			
Изм.	Кол.уч.	Лист	№ док.	Подпись	Дата	Жилой дом №9 с офисами и встроенно-пристроенными магазинами. Пусковой комплекс 5.	Стадия	Лист	Листов
							Р	24	
Гл. спец	Гонтаренко		02.14			План 2 этажа. Расположение сетей электрооборудования квартир.	ЗАО "Корпорация "Атомстройкомплекс"		
Провер.	Завьялова		02.14						
Разраб.	Александрова		02.14						