


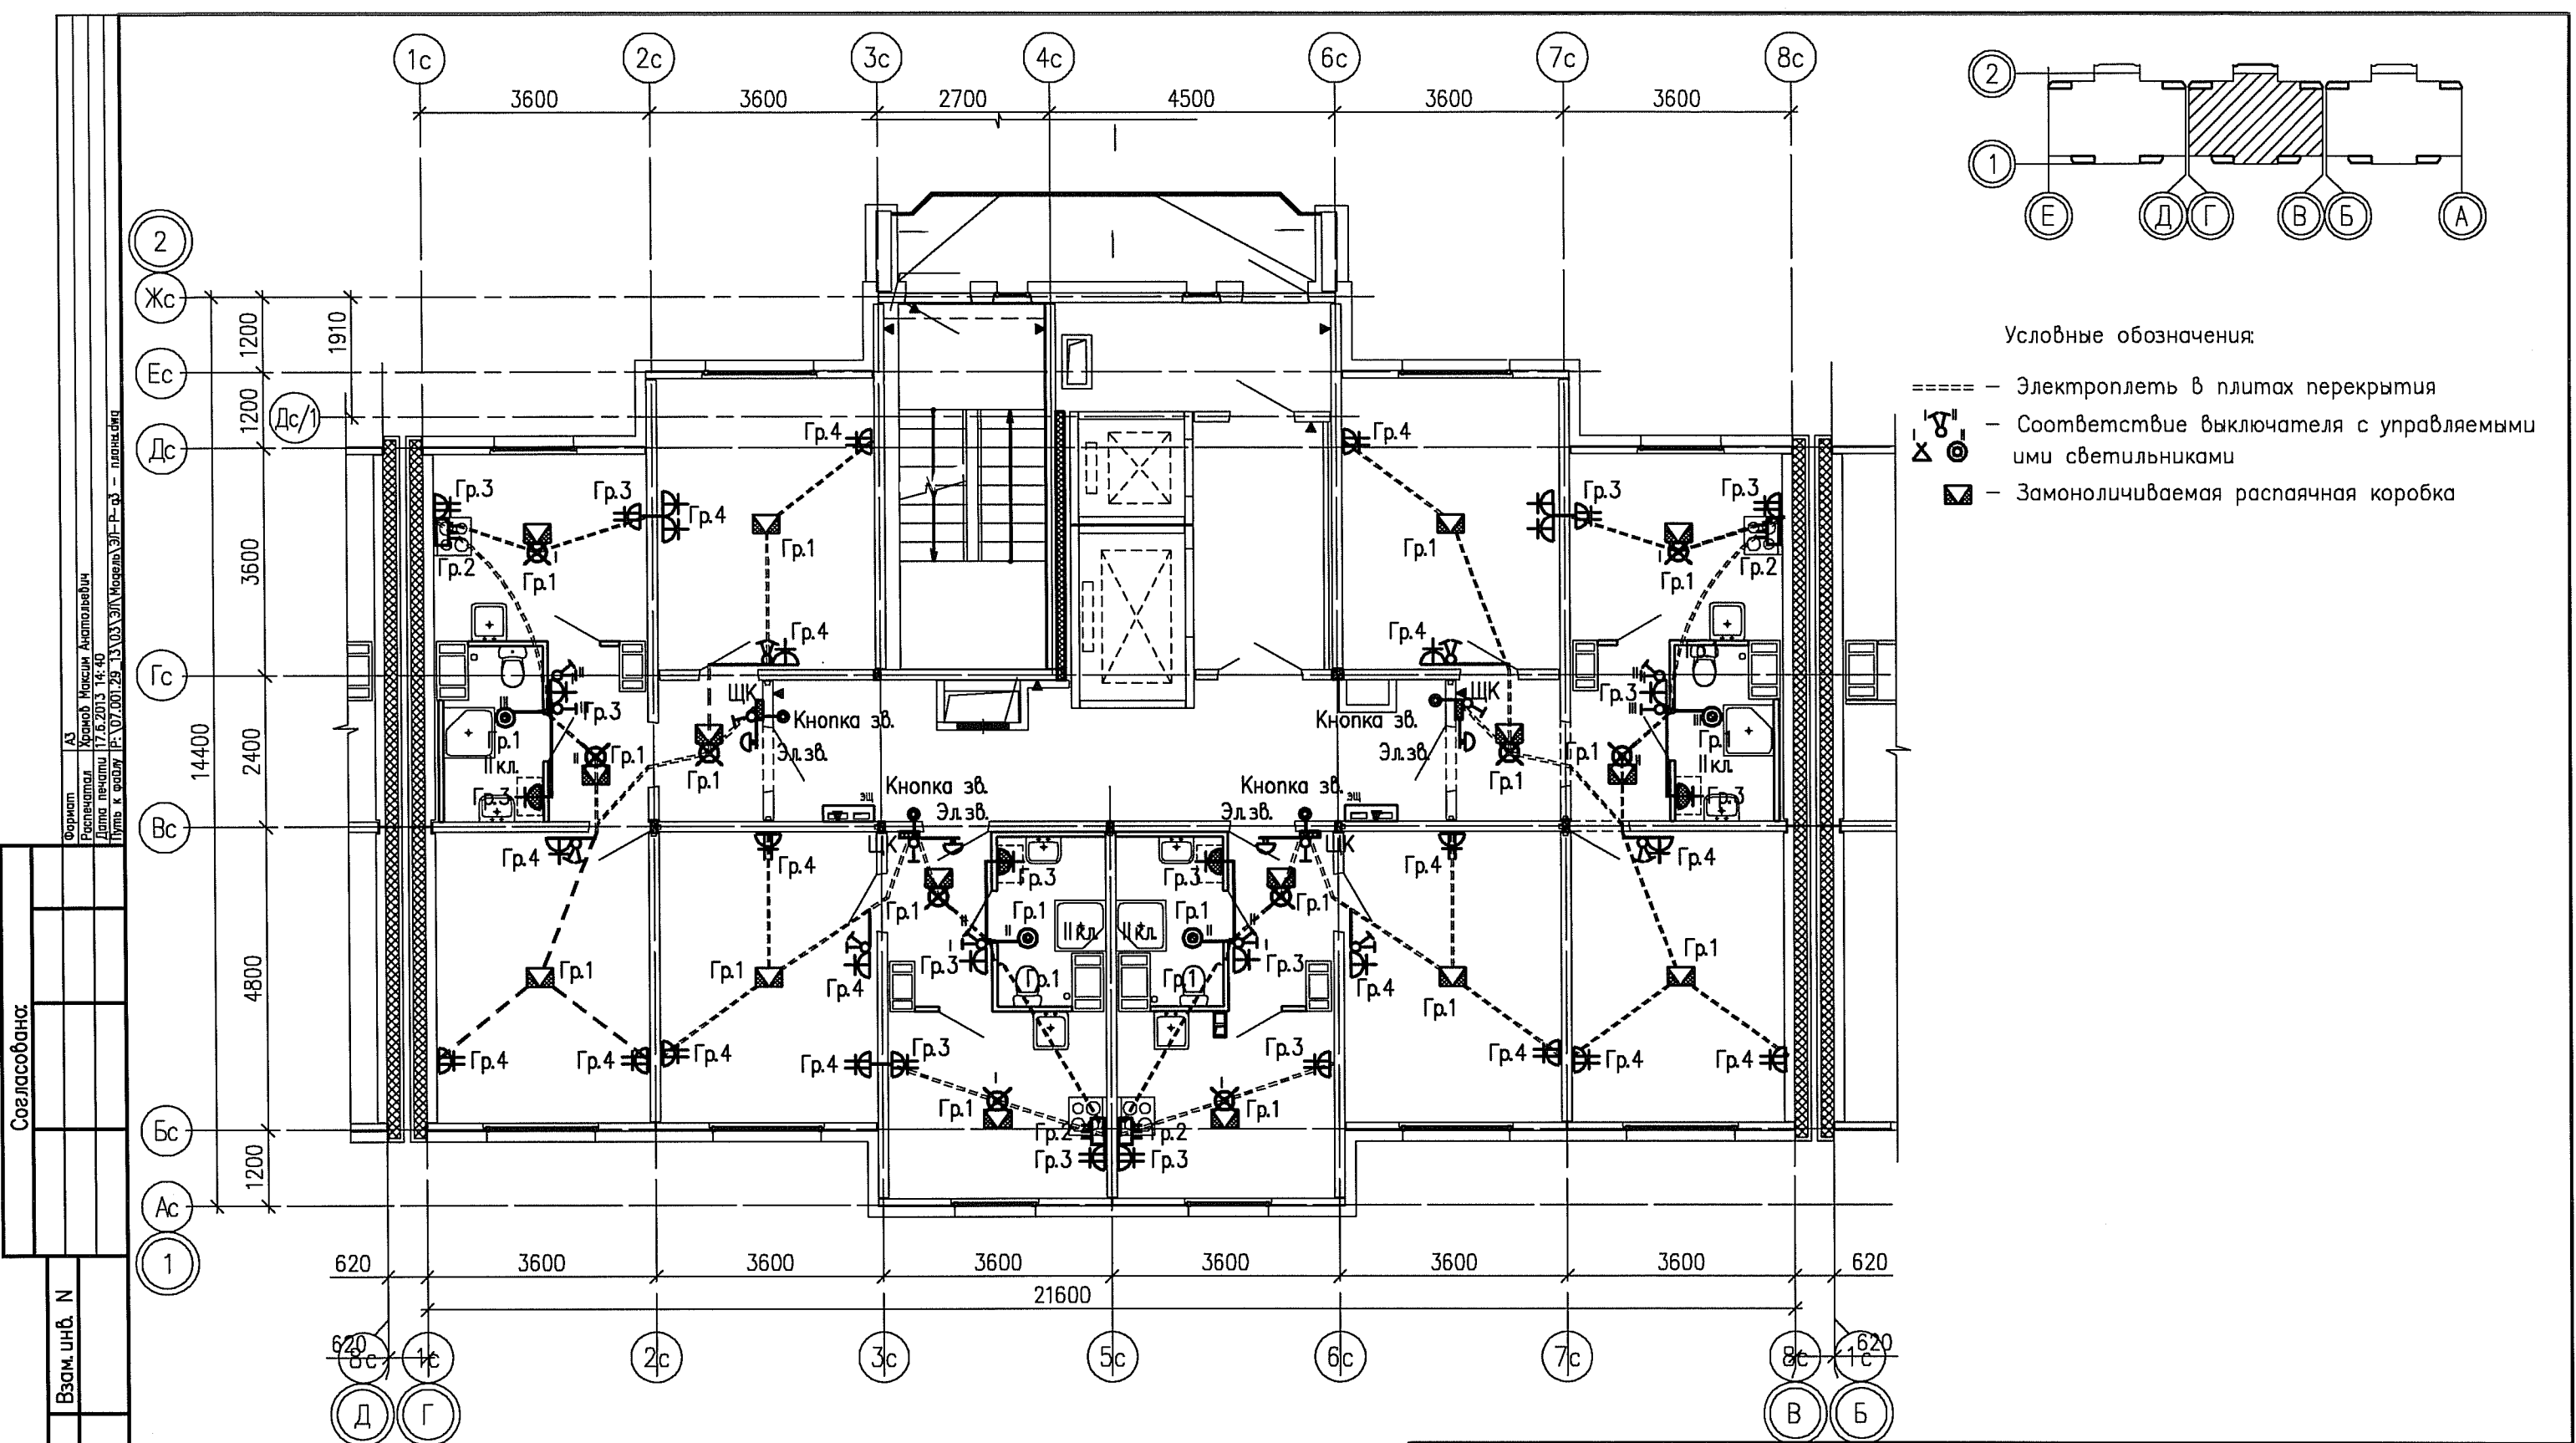

- Условные обозначения:
- Электроплеть в плитах перекрытия
 - ⌂ - Соответствие выключателя с управляемыми ими светильниками
 - ⬡ - Замоноличиваемая распаечная коробка

Примечания.

Схемы расположения электроплетей в перекрытиях и стеновых панелях смотреть совместно с рабочими чертежами раздела шифр: 07.001.29/13-03-КЖ2

Электроснабжение электрических плит, осветительную и розеточную сеть комнат, кухонь, прихожих и сан.узлов выполнить в электрических каналах, далее по тексту в "электрических плетях" в плитах перекрытий и стеновых панелях.

В ванных комнатах квартир запроектированы светильники НГПО4-60, устанавливаемые над входной дверью.

Электрические звонки установить над входными дверями квартир.

Все электромонтажные работы выполнять согласно СНиП 3.05.06-85.

Заземление электрооборудования выполнить согласно ПУЭ.

						07.001.29/13-03-ЭП		
						Жилые дома со встроенными нежилыми помещениями в квартале ул. Академика Вансовского - улицы 1а (название условное) - Краснолесья - Анатолия Мехренцева в Ленинском районе г.Екатеринбурга. Участок застройки N2.		
Изм.	Колуч.	Лист	№док	Подпись	Дата	Жилой дом N3	Стадия	Лист
Разработал	Храмов				06.13		Р	19
Проверил	Мальшакова				06.13			
Н. контр.	Айзатуллов				06.13			
						План 2 этажа в осях Г-В. Электрооборудование квартир		000 "ПКУ "НОВА-СтройПроект"